


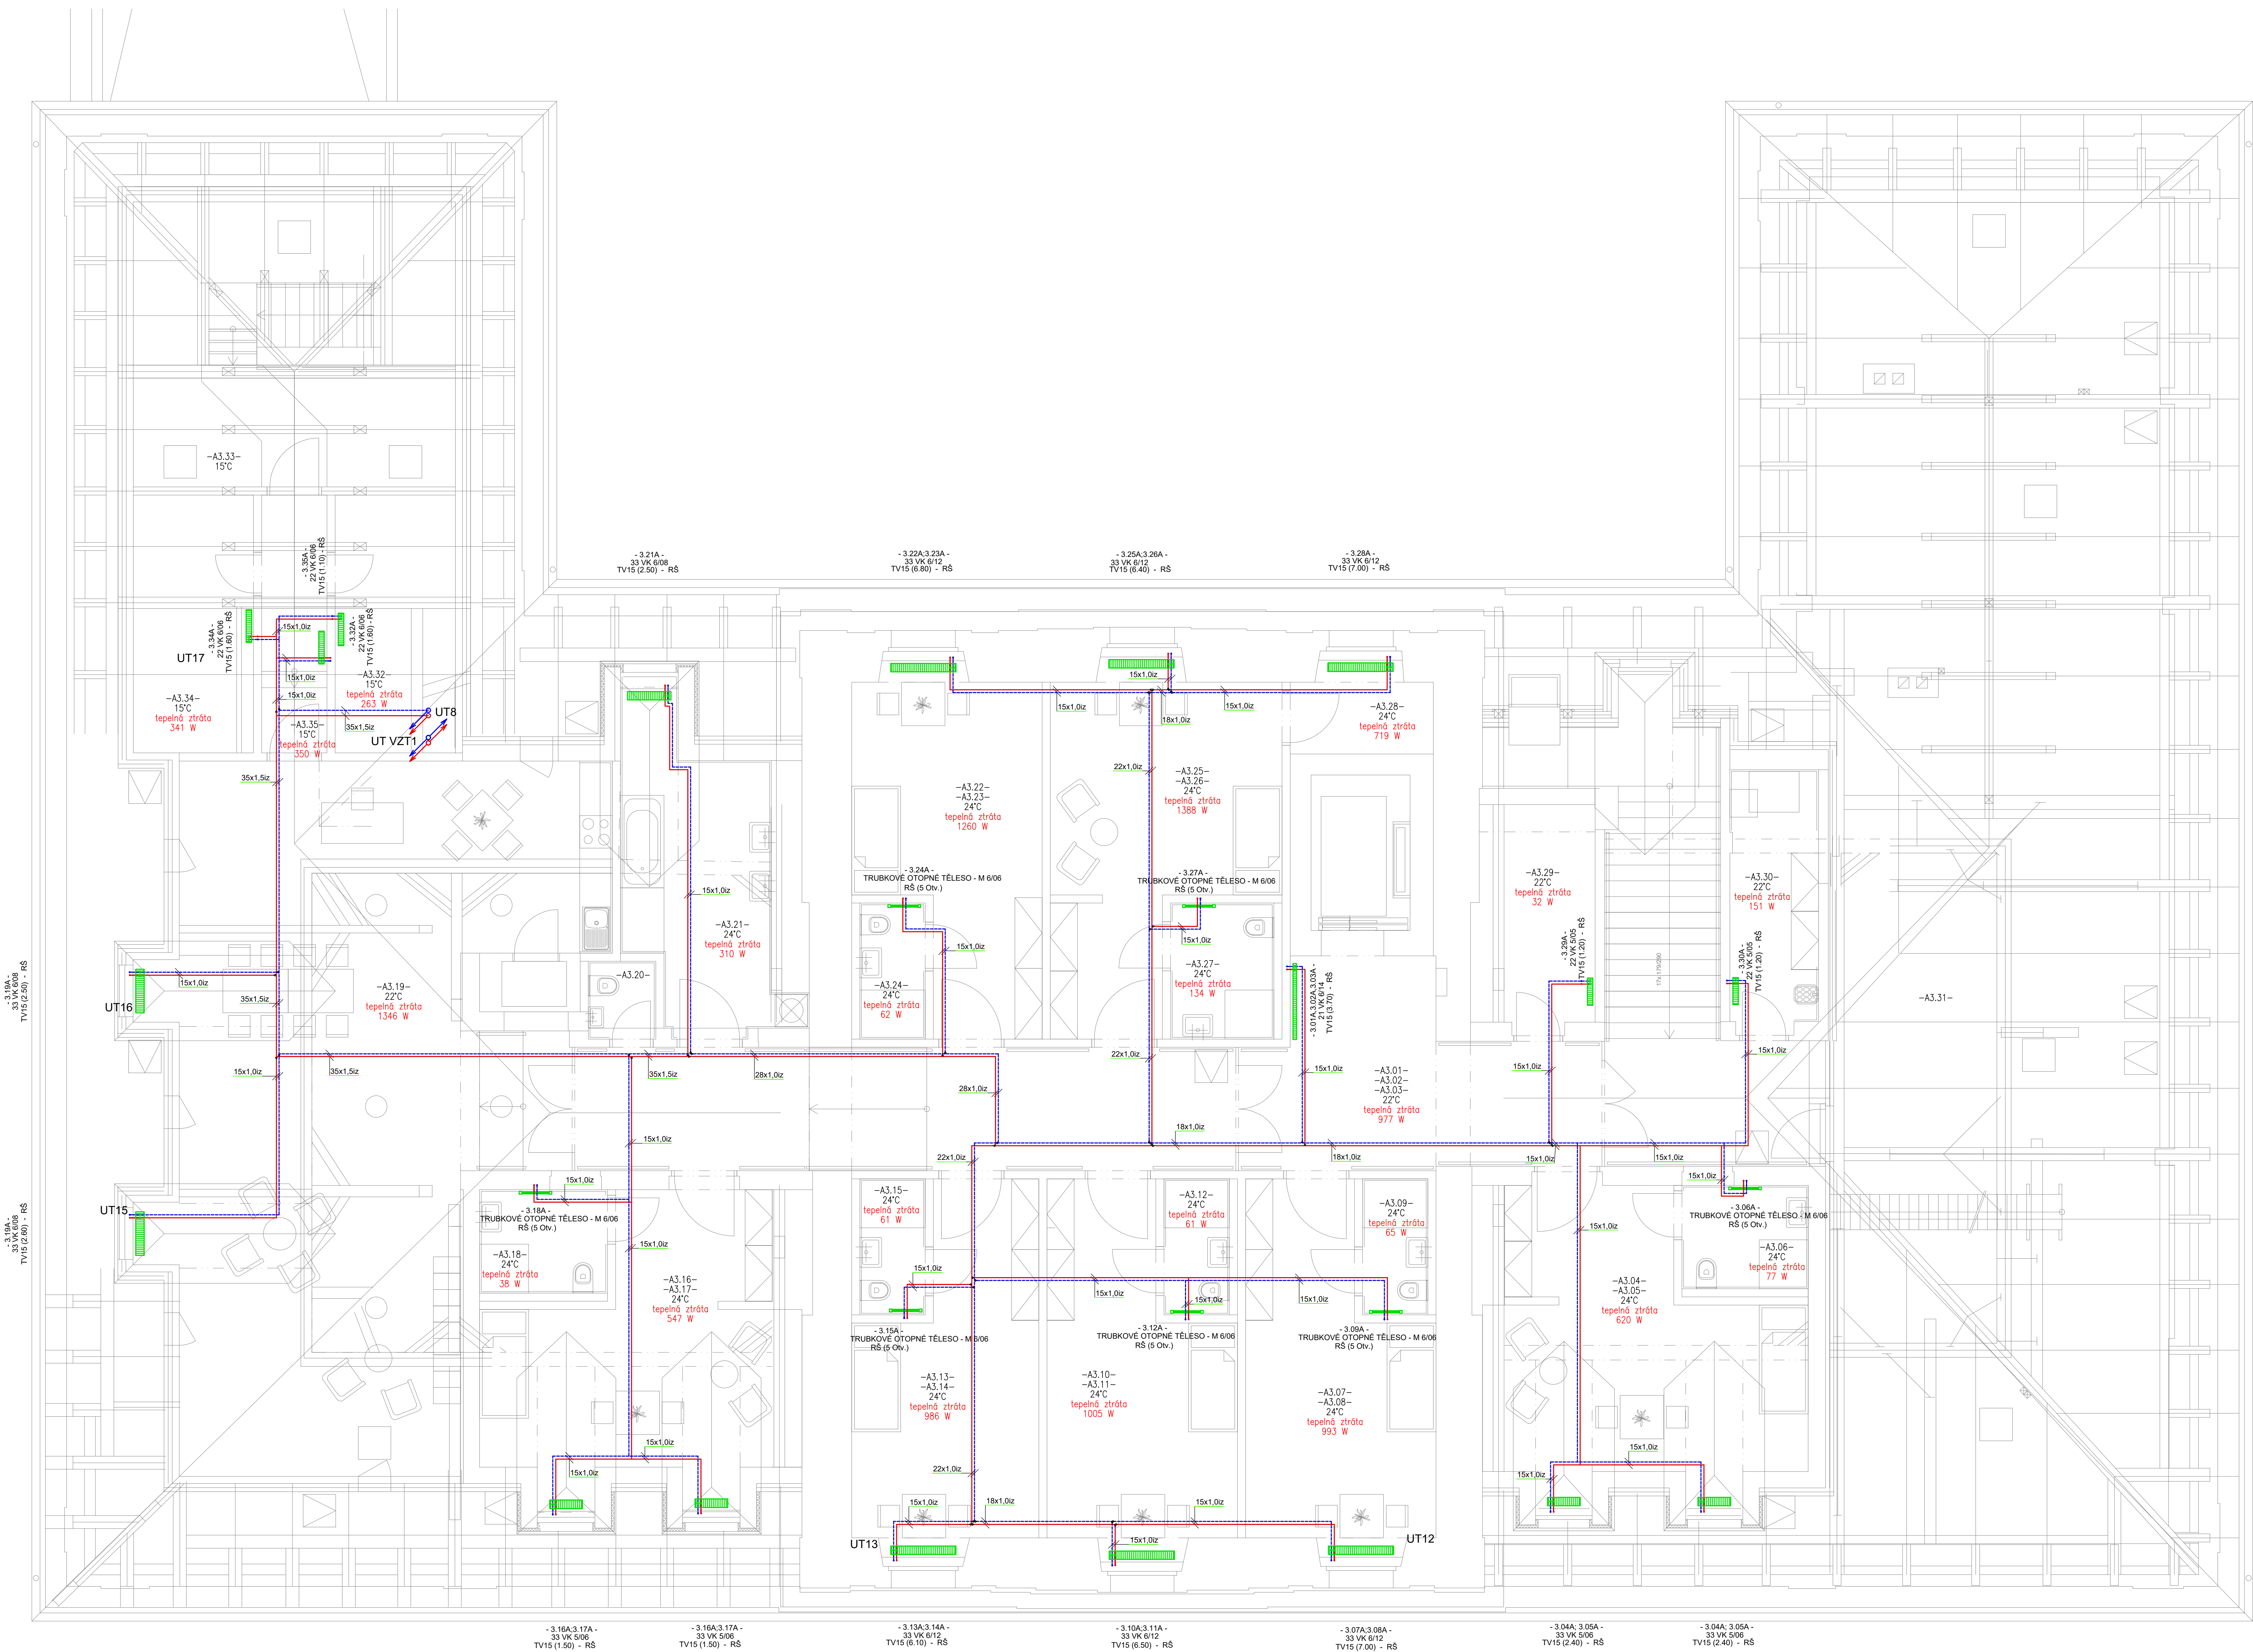

LEGENDA:

- potrubí vytápění-měděné
- potrubí chladiwa-měděné

Všechna topná tělesa budou osazena termostatickými hlavicemi
Veškeré potrubí mimo podlahového vytápění bude izolované PE nálevky Mirelon



Generální projektant: JIRSA - ARCHITEKTI, s.r.o.
Výpracoval: Ing. Jiří Kudlík
Zodpovědný projektant: Ing. Josef Holub
autORIZOVANÝ INŽENÝR POZNAMKOVÝCH STAVEB

Číslo zakázky: 2021_00032
Stupeň dokumentace: DSP
Měřítko: 1:50
Formát: 1000x641
Datum: 07/2022

Název díla: Modernizace Domova sv. Václava – rekonstrukce domova pro seniory a modernizace zázemí služby

Místo stavby: Lázeňská 61, 250 01 Brandýs nad Labem-Stará Boleslav

Investor: ARCIDIJEČNÍ CHARITA PRAHA, Londýnská 1344, Vinohrady, 12000 Praha 2

Průběh: D.1.4 - VYTÁPĚNÍ

Název výkresu: PŮDORYS 3.NP - SO01

Číslo parčí: 0123456789

Číslo výkresu: 07