



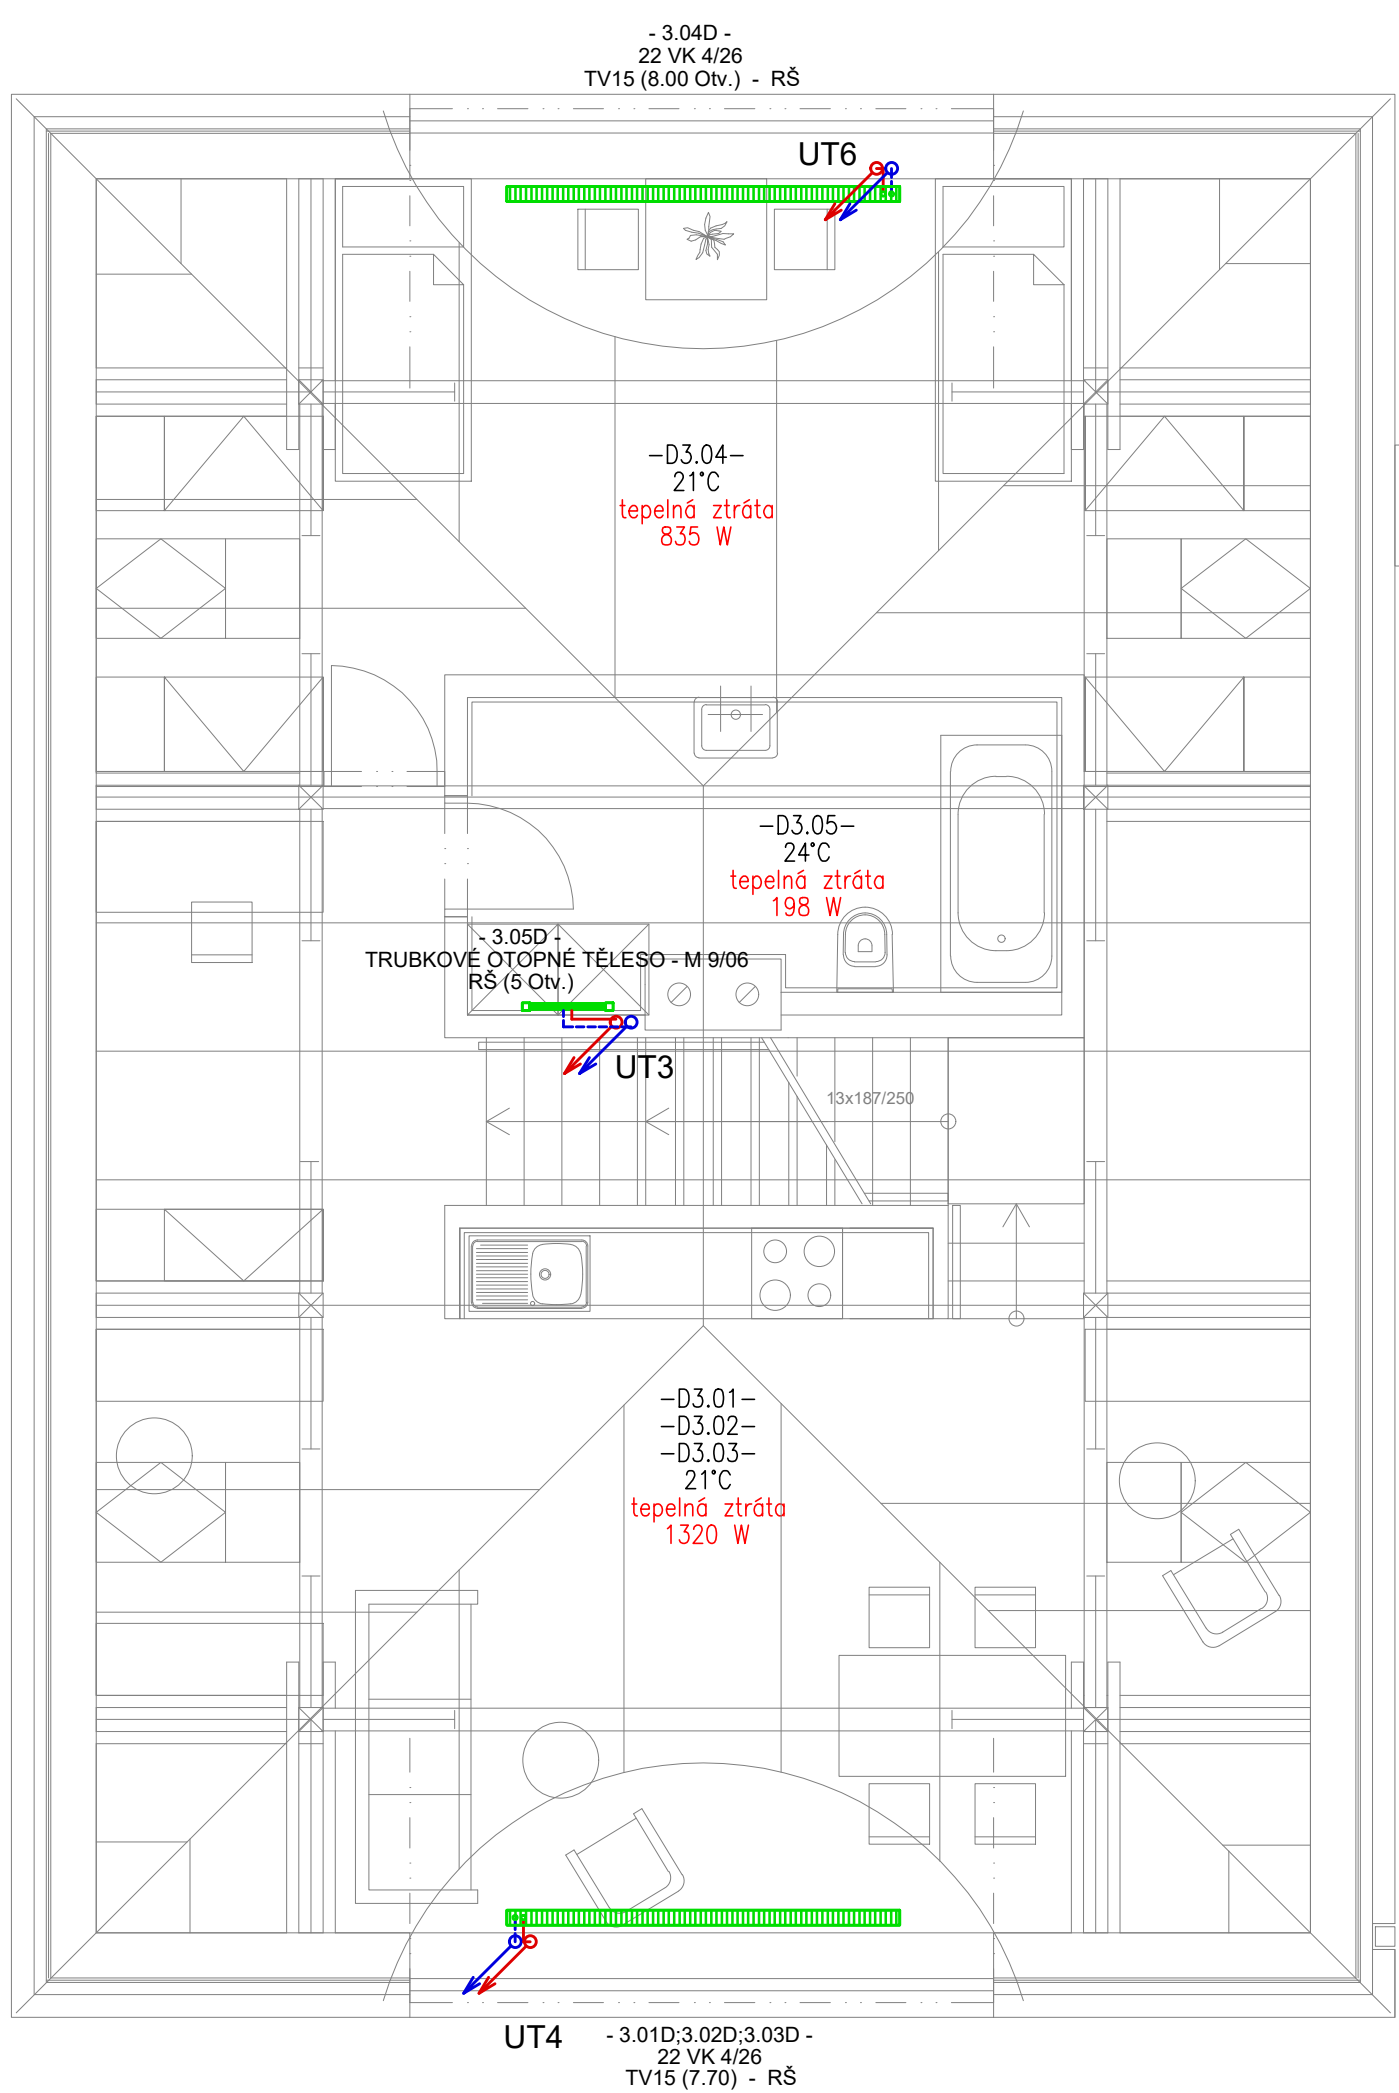

LEGENDA:

- potrubí vytápění – měděné
- potrubí chladiwa – měděné

Všechna otopná tělesa budou osazena termostatickými hlavice
Veškeré potrubí mimo podlahového vytápění bude izolované PE návleky Mirelon

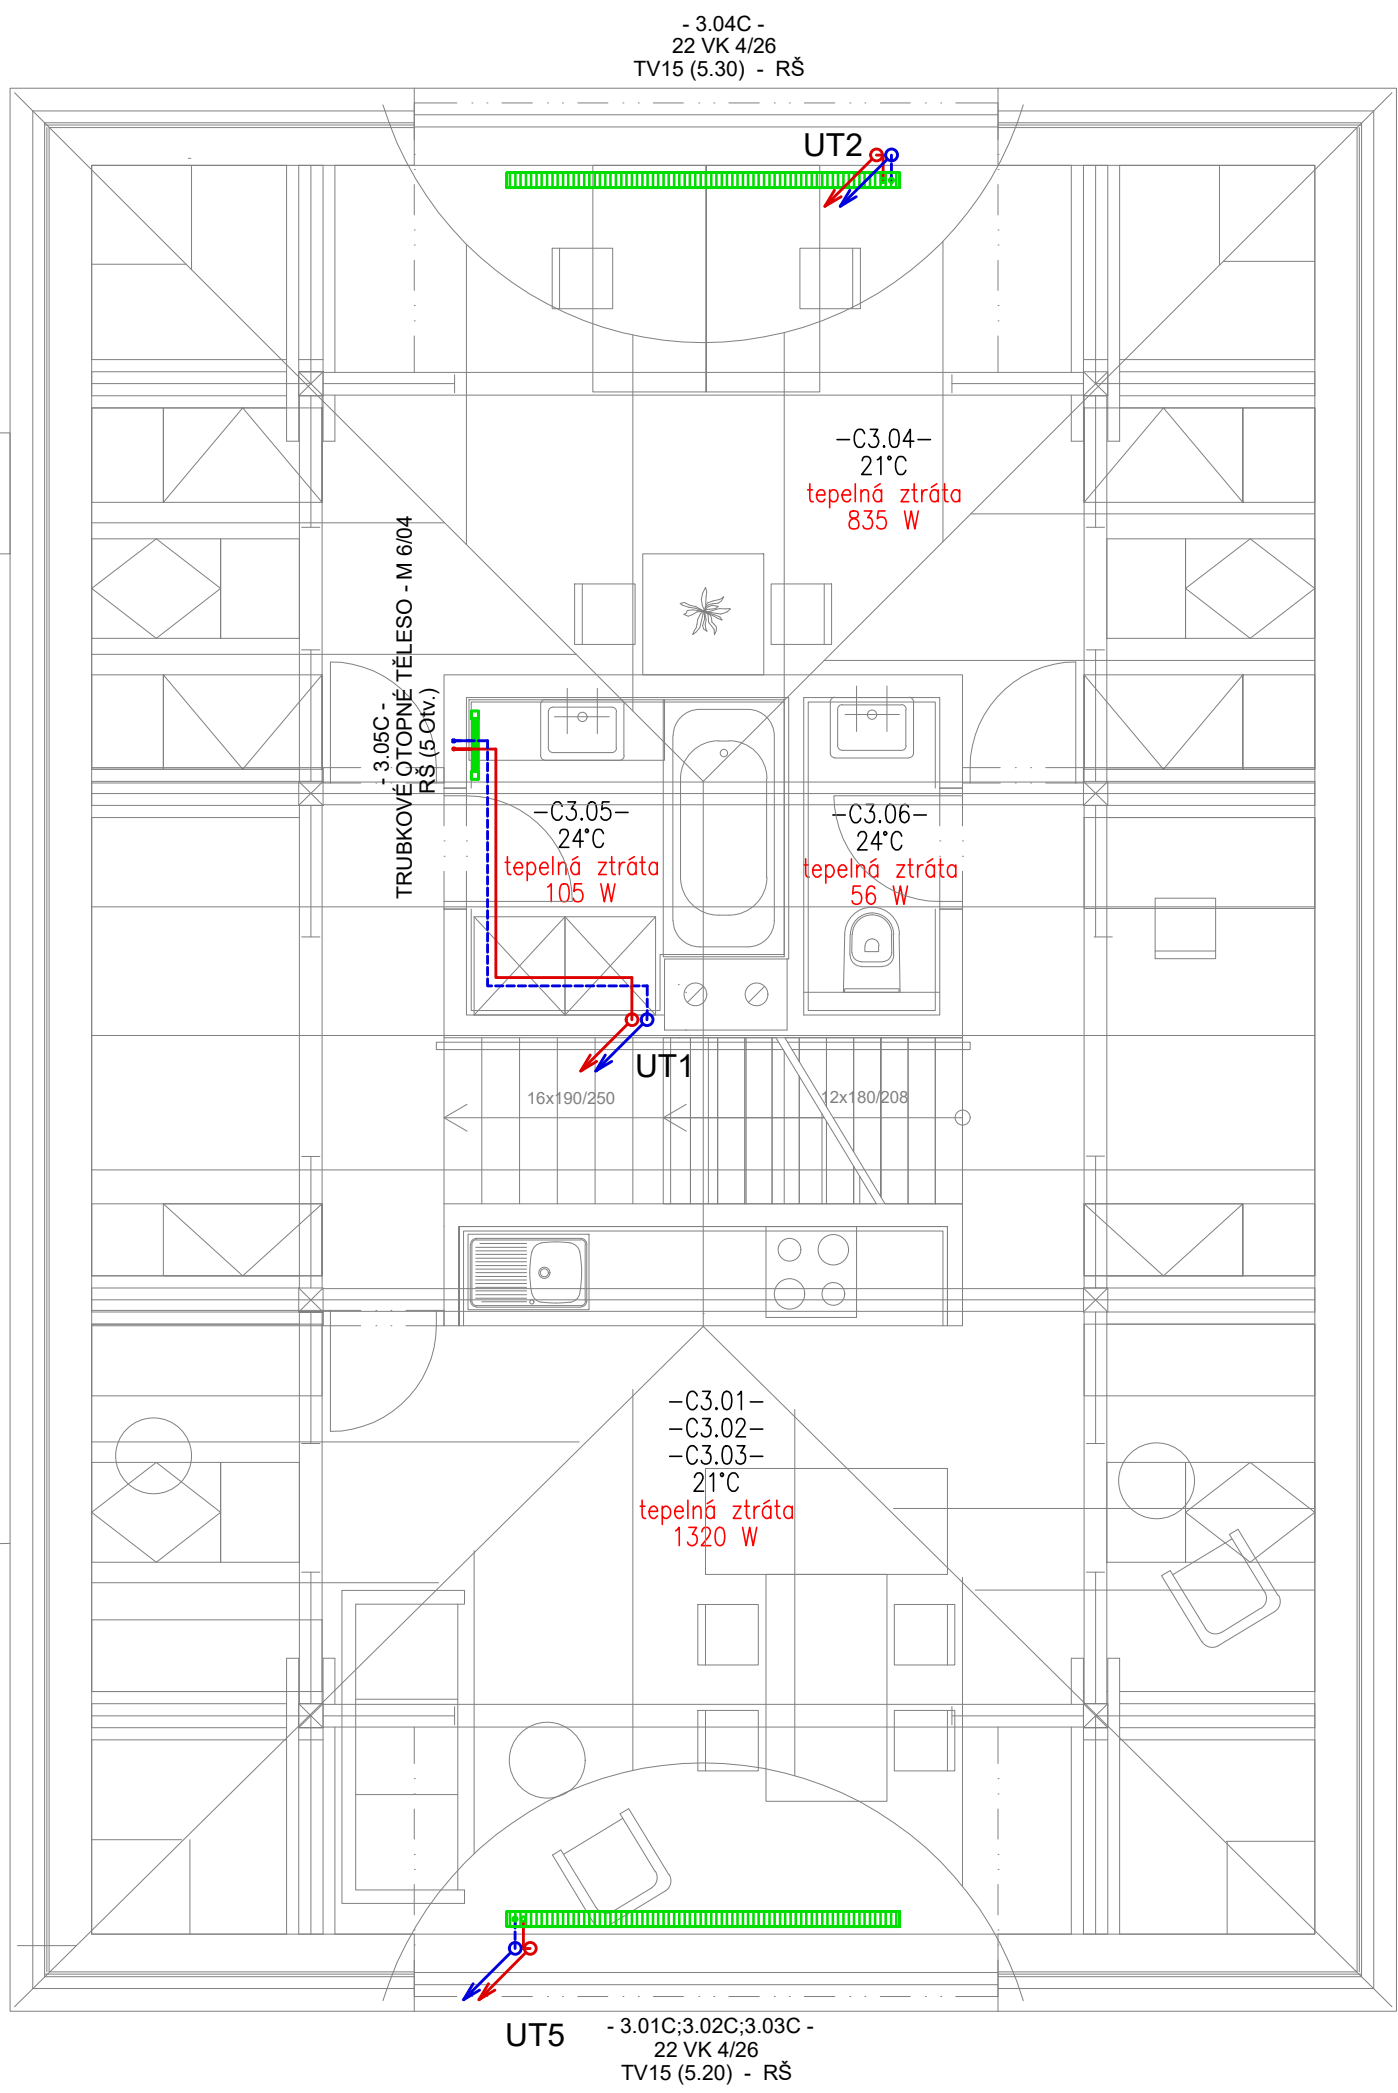

Generální projektant: JIRSA - ARCHITEKTI, s.r.o.
Úzká 705/5, 162 00 Praha 6 - Libeň
Vypracoval: Ing. Jiří Kudlík
Zodpovědný projektant: Ing. Josef Holub
autorizovaný inženýr pozemních staveb

Číslo zakázky: 2021_00032
Stupeň dokumentace: DSP
Měřítko: 1:50
Formát: 841x594
Datum: 07/2022

Název akce:	Modernizace Domova sv. Václava – rekonstrukce domova pro seniory a modernizace zázemí služby	Číslo par:	0123456789
Místo stavby:	Lázeňská 61, 250 01 Brandýs nad Labem-Stará Boleslav		
Investor:	ARCIDIEČEZNÍ CHARITA PRAHA, Londýnská 13/44, Vinohrady, 12000 Praha 2		
Profese:	D.1.4 - VYTÁPĚNÍ		
Název výkresu:	PŮDORYS 3.NP - SO02, SO03	Číslo výkresu:	08