


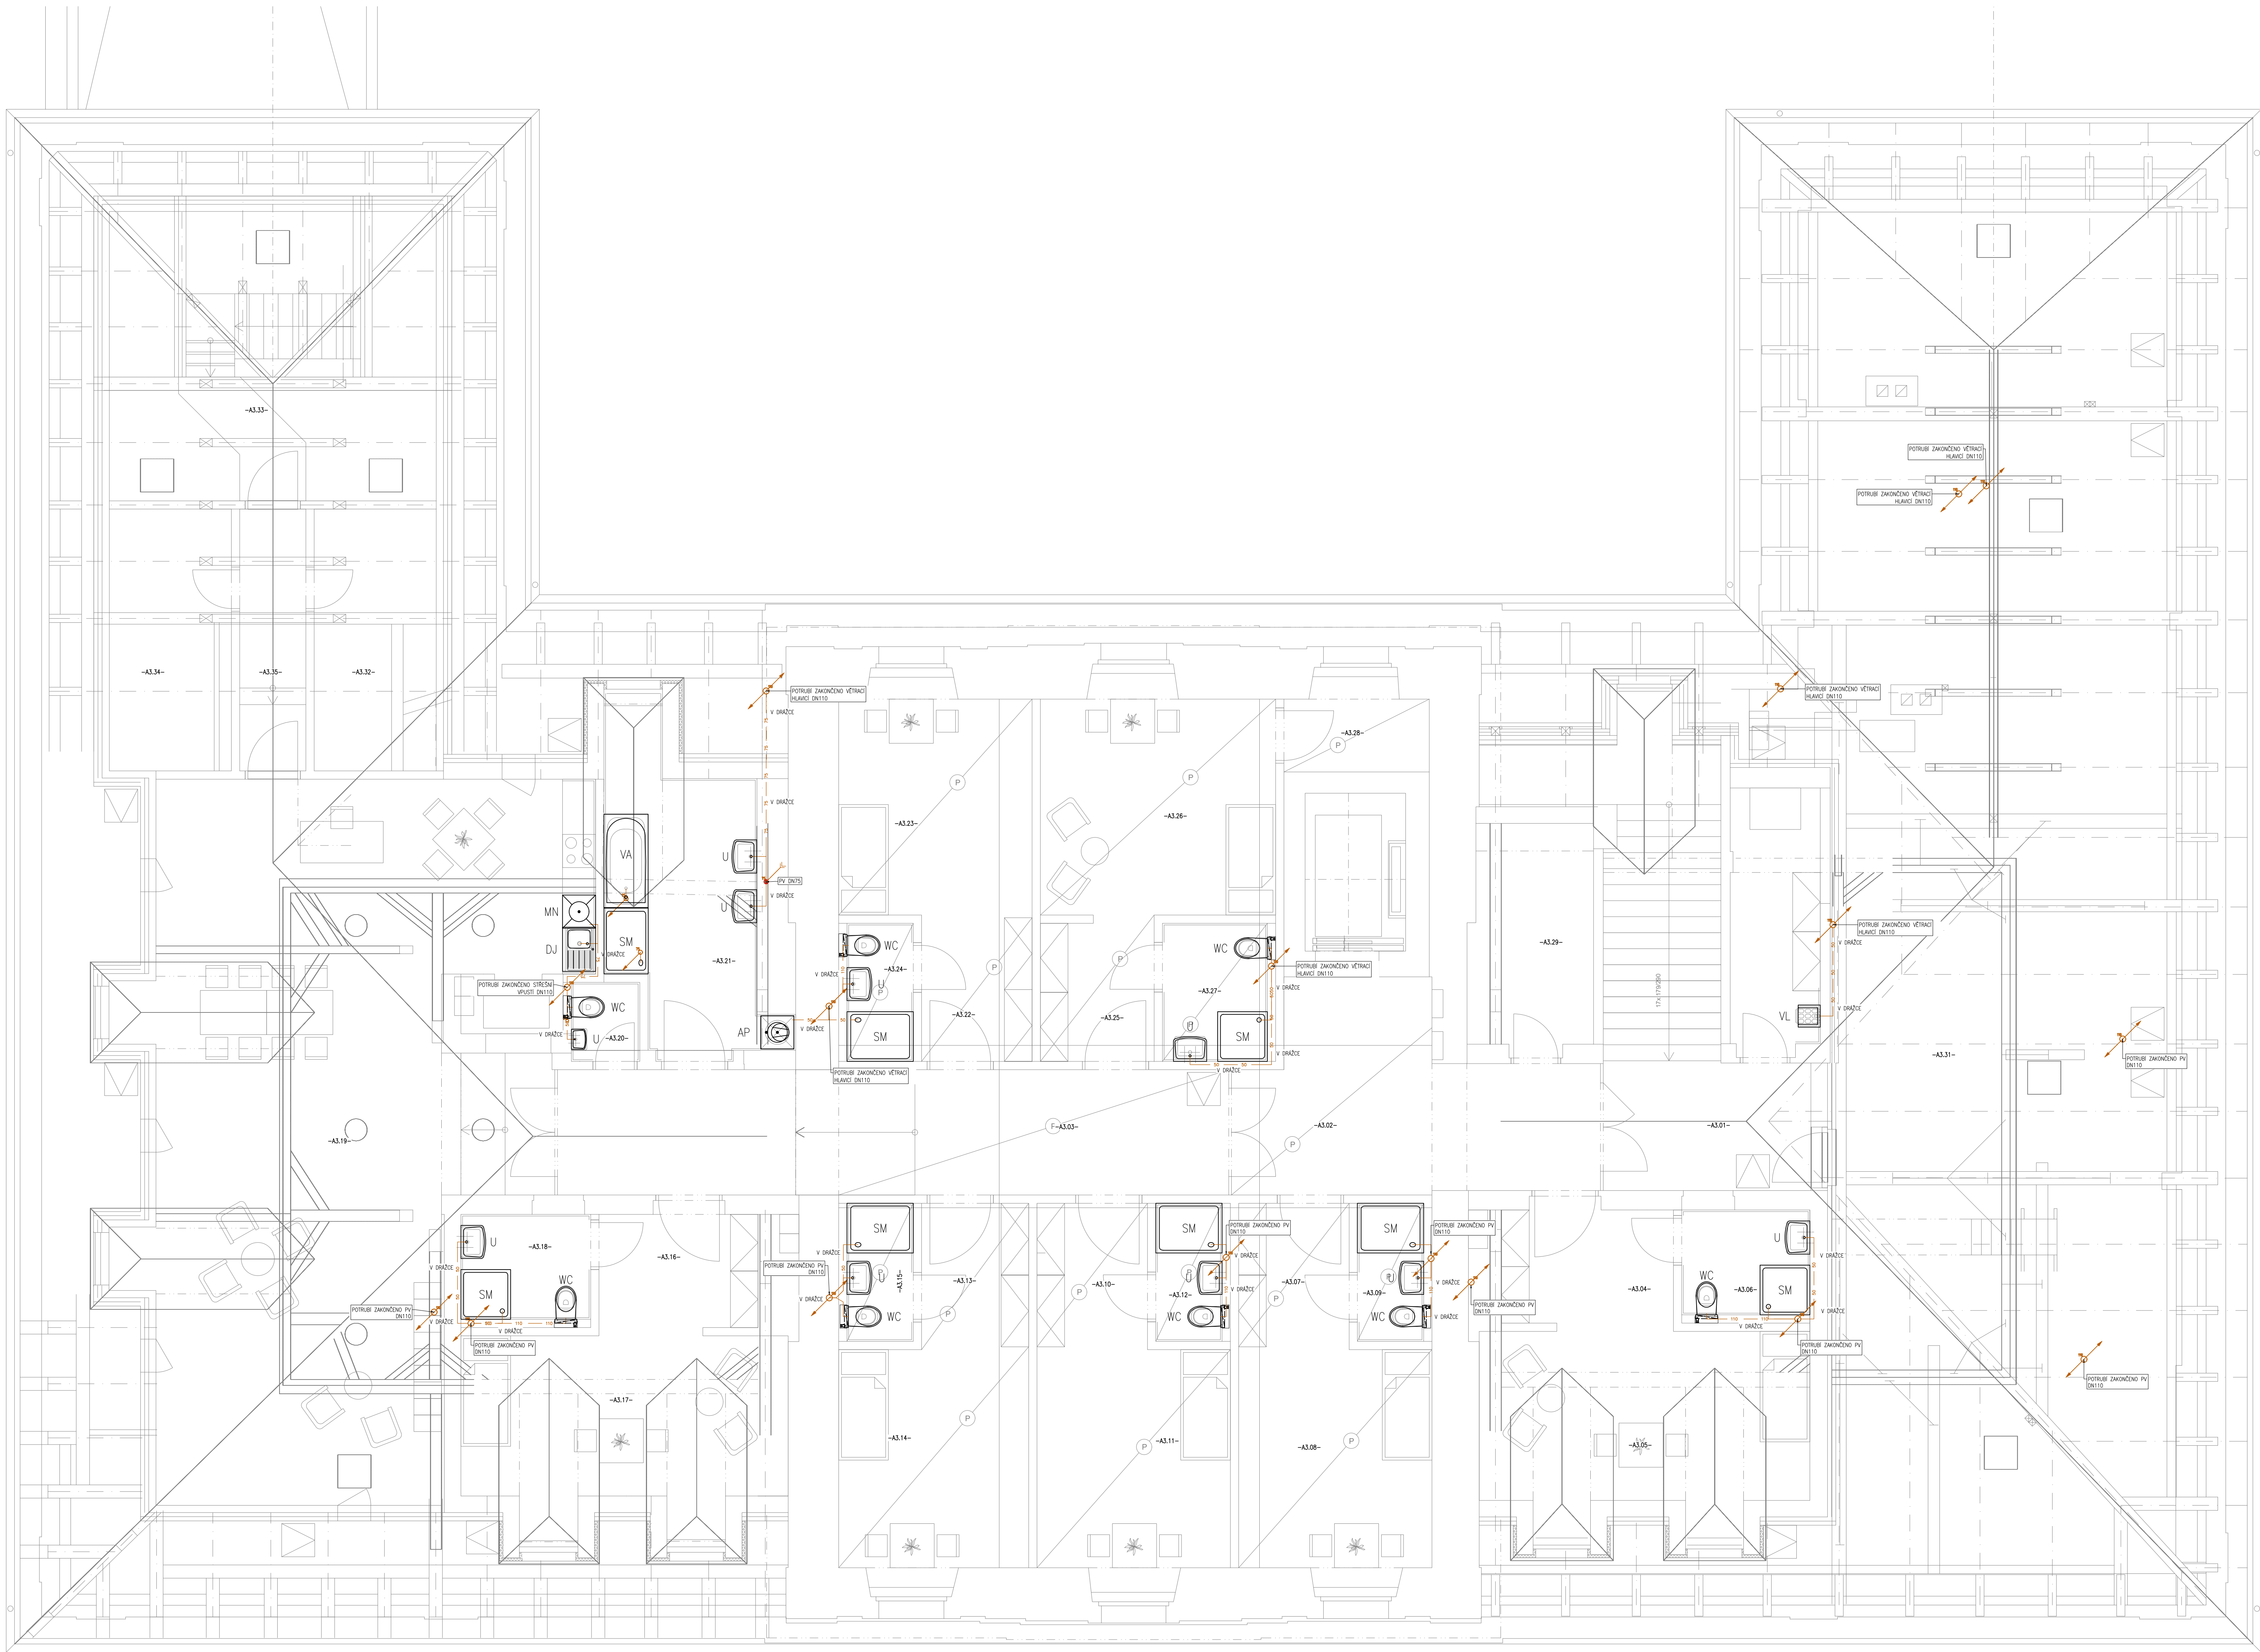

LEGENDA:

- STAVAJÍCÍ KANALIZAČNÍ PŘÍPOJKA
- SVODNÁ SPLAŠKOVÁ KANALIZACE
- PŘÍPOJOVACÍ A ODPADNÍ SPLAŠKOVÁ KANALIZACE
- PŘÍPOJOVACÍ SPLAŠKOVÁ KANALIZACE VEDENÁ POD STŘEPEM
- SVODNÁ DEŠŤOVÁ KANALIZACE
- U, WC, VA... OZNAČENÍ ZAŘÍZOVACÍCH PŘEDMĚTŮ

PROVEDENÍ POKLADKY, KŘÍŽENÍ TRAS A HLBOUKOVÉ POMĚRY MUSÍ BYT PROVEDENY DLE ČSN 73 6005 A SOUVISEJÍCÍCH PŘEDPISŮ, PŘÍPADNĚ DLE STANOVISEK DOTČENÝCH ORGÁNŮ.
STAVBA JE PLOVNÁ ŘEŠIT SE VÝHLÁŠKOU Č. 268/2000 SB. A STAVEBNÍM ZÁKONEM Č. 183/2006 SB. VE ZNĚNÍ POZDEJŠÍCH PŘEPRAVŮ A DALŠIMI PLATNÝMI NORMATIVNÍMI NORMATIVNÍMI ČR.

POTRUBÍ VENKOVNÍ KANALIZACE A VNITŘNÍCH LEŽAJÍCÍCH SVODŮ JE PROVEDENO Z TRUBEK A TVAROVEK HROLOVÝCH KG Z TVRDĚNÍ PVC



Ing. Josef Hrubý
Lubov 18-91
www.hrubym.com

Generální projektant: JIRSA - ARCHITEKTI s.r.o.
Užská 1915, 162 00 Praha 6 - Libeň
Výkonatel: Pavel Pátek
Zodpovědný projektant: Ing. Josef Hrubý

Číslo zakázky: 2021_00032
Stupeň dokumentace: DSP
Měřítko: 1:50
Formát: 1000x641
Datum: 06/2022

Název díla: Modernizace Domova sv. Václava - rekonstrukce domova pro seniory a modernizace zázemí služby

Místo stavby: Lázeňská 61, 250 01 Brandýs nad Labem-Stará Boleslav

Stavětky: ARCIDIEČNÍ CHARITA PRAHA, Londýnská 1344, Vinohrady, 12000 Praha 2

Prostředí: D.1.4 ZDRAVOTECHNIKA

Název výkresu: KANALIZACE-PŮDORYS 3.NP SO01

Číslo par: 0123456789

Číslo výkresu: 07