


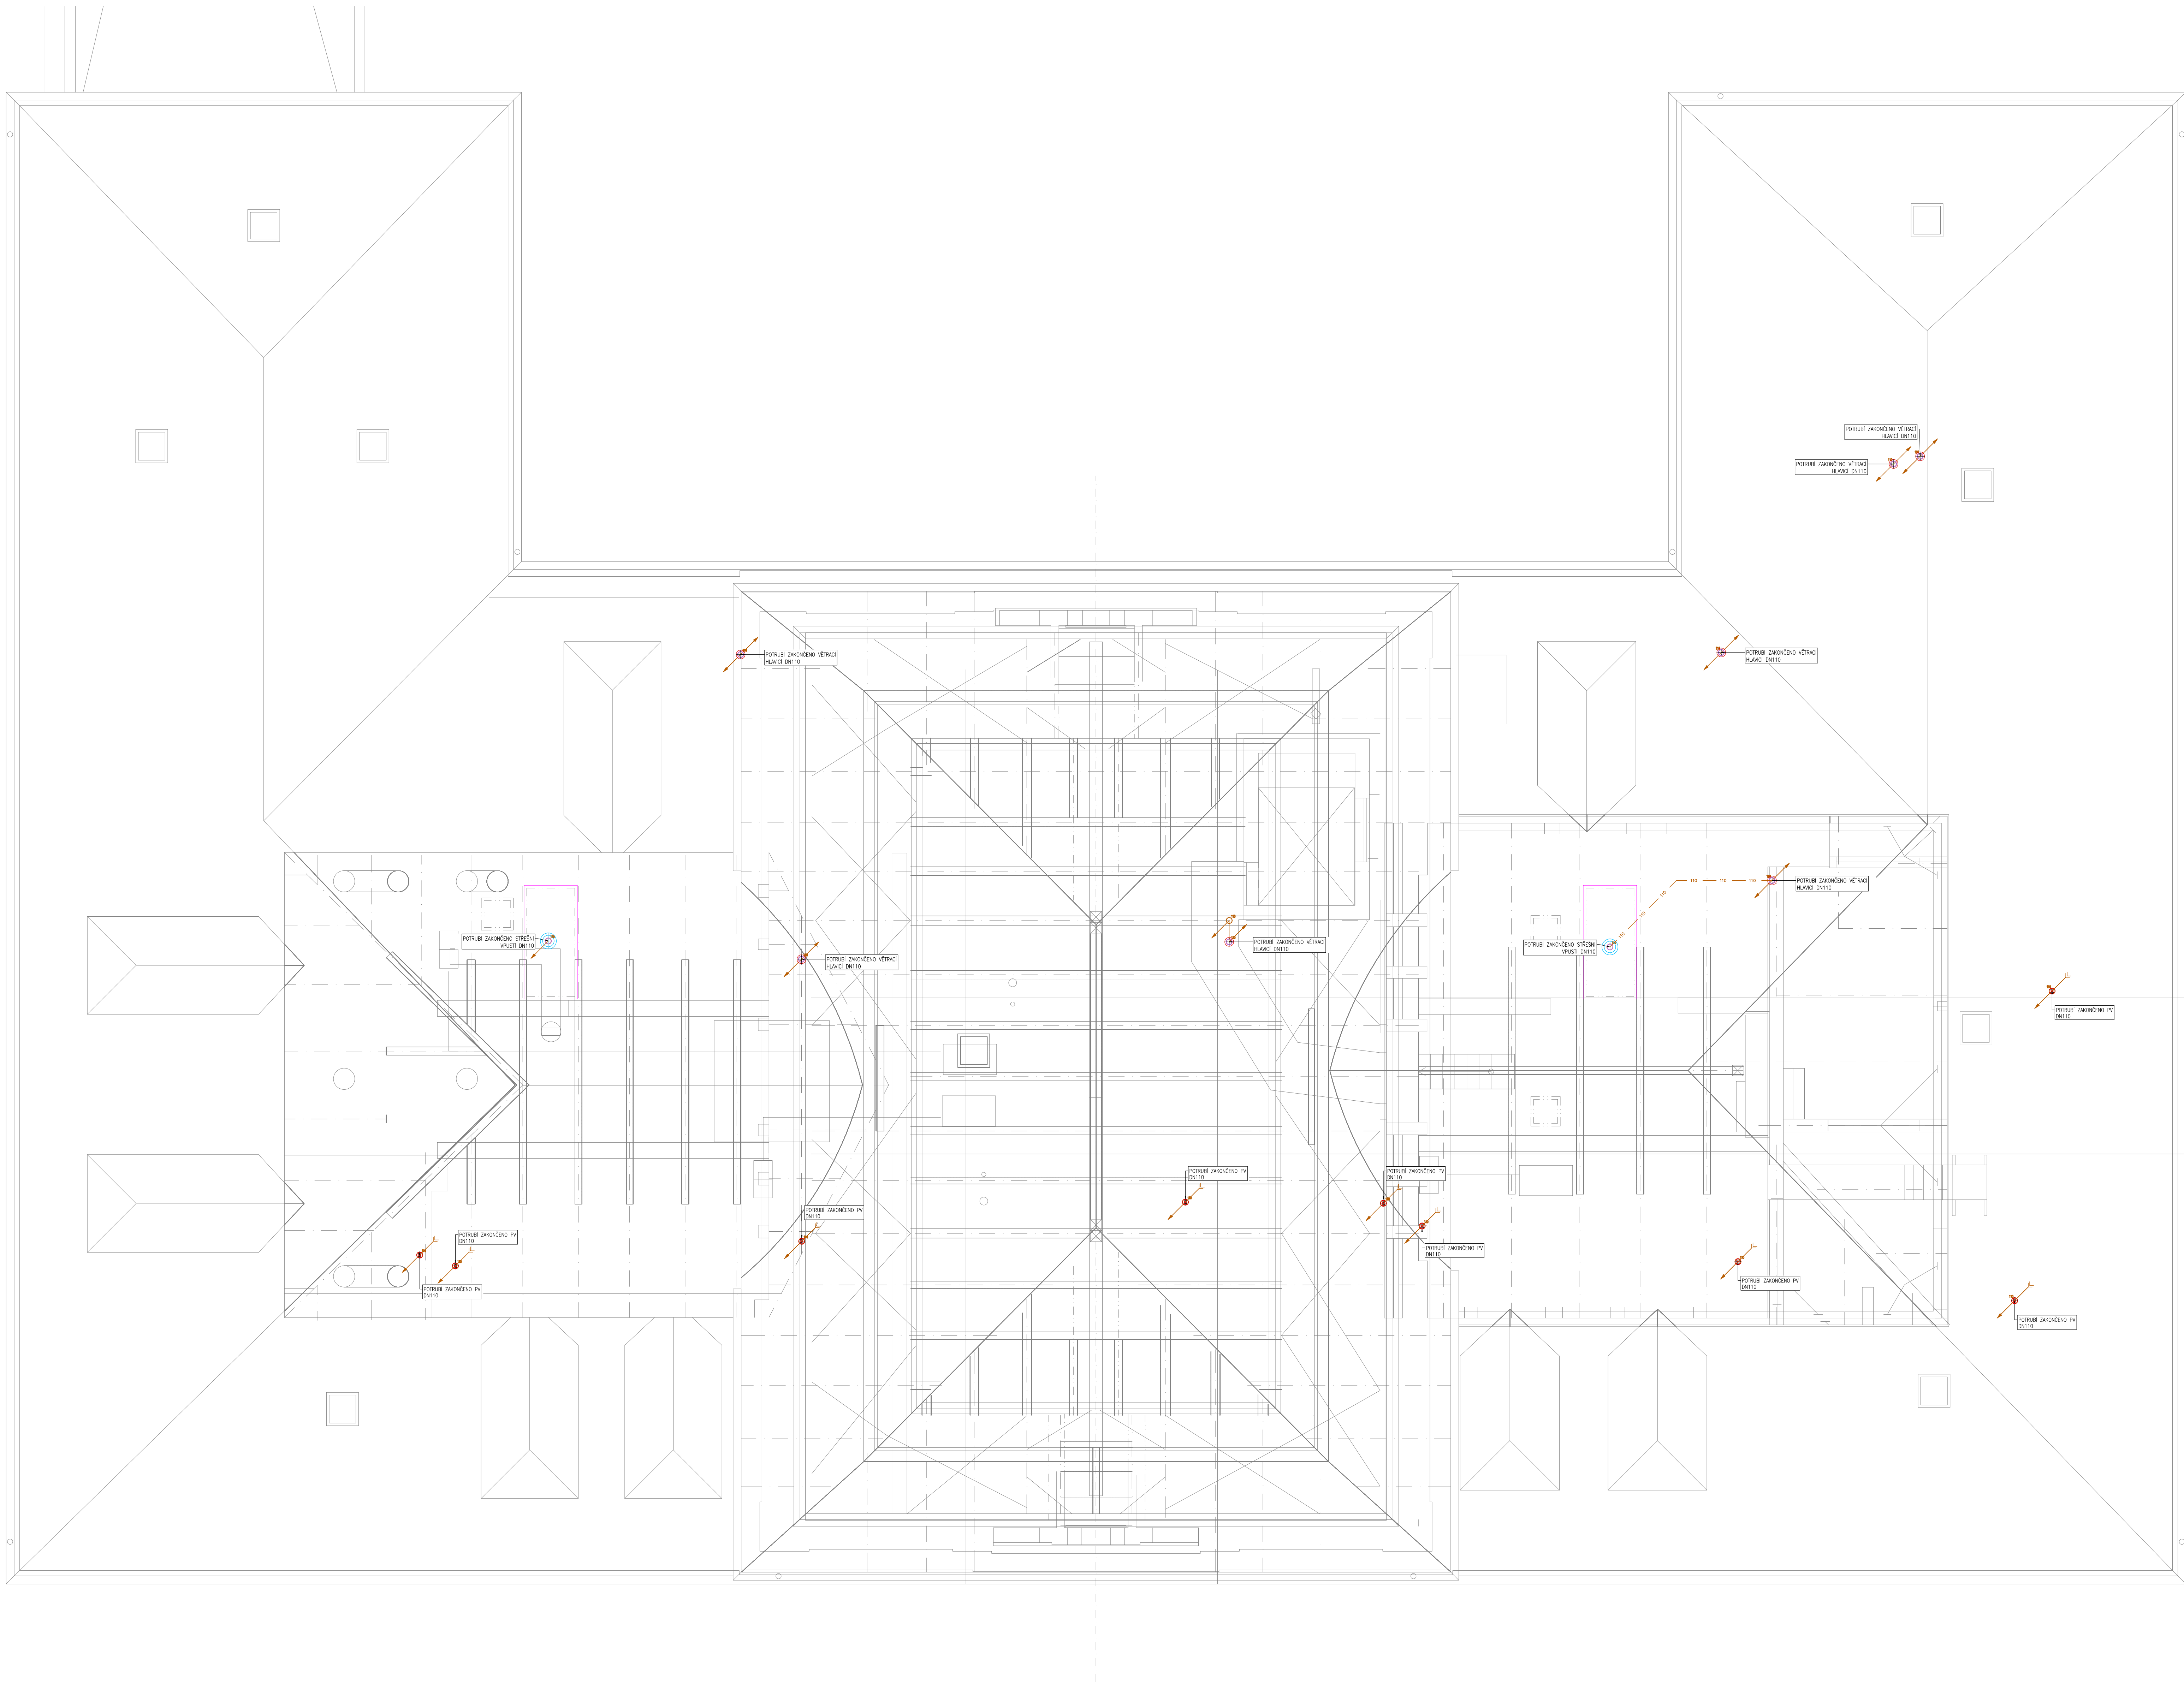

LEGENDA:

- STAVAJÍCÍ KANALIZAČNÍ PŘÍPOJKA
- SVODNÁ SPLAŠKOVÁ KANALIZACE
- PŘÍPOJOVACÍ A ODPADNÍ SPLAŠKOVÁ KANALIZACE
- PŘÍPOJOVACÍ SPLAŠKOVÁ KANALIZACE VEDENÁ POD STROPY
- SVODNÁ ČIŠŤOVÁ KANALIZACE
- OZNAČENÍ ZAŘÍZOVACÍCH PŘEDMĚTŮ

PROVEDENÍ POKLADKY, KŘÍŽENÍ TRAS A HLUBKOVÉ POMĚRY MUSÍ BÝT PROVEDENY DLE ČSN 73 6005 A SOUVISEJÍCÍCH PŘEDPISŮ, PŘÍPADNĚ DLE STANOVISEK DOTČENÝCH ORGÁNŮ.
STAVBA JE POUKÁZÁNA ŘEŠIT SE VYHLÁŠKOU Č. 268/2009 SB. A STAVEBNÍM ZÁKONEM Č. 183/2006 SB. VE ZNĚNÍ POZDEŠSKÝCH PŘEDPISŮ A DALŠÍMI PLATNÝMI PLATNÝMI NORMAMI ČR.

POTRUB VĚNKOVÁNÍ KANALIZACE A VNITŘNÍCH LEŽATÝCH SVODŮ JE PROVEDENO Z TRUBEK A TVAROVEK HŘELOVÝCH KG Z TVRDEHO PVC



Generální projektant: JIPSA - ARCHITEKT s.r.o.
Lázne 108/91
Ústí nad Labem 462 01
IČO: 252 722 812
e-mail: info@jipsa.cz
web: www.jipsa.cz

Vypracoval: Pavel Pátek
Zodpovědný projektant: Ing. Josef Holub

Číslo zakázky: 2021_00032
Stupeň dokumentace: DSP
Měřítko: 1:50
Formát: 1000x641
Datum: 06/2022

Název akce: Modernizace Domova sv. Václava - rekonstrukce domova pro seniory a modernizace zázemí služby

Místo stavby: Lázeňská 61, 250 01 Brandýs nad Labem-Stará Boleslav

Stavba: ARCIDIEČEŇNÍ CHARITA PRAHA, Londýňská 1344, Vinohrady, 12000 Praha 2

Proble: D.1.4 ZDRAVOTECHNIKA

Název výkresu: KANALIZACE-PŮDORYS KROVU SO01

Číslo par: 0123456789

Číslo výkresu: 09