


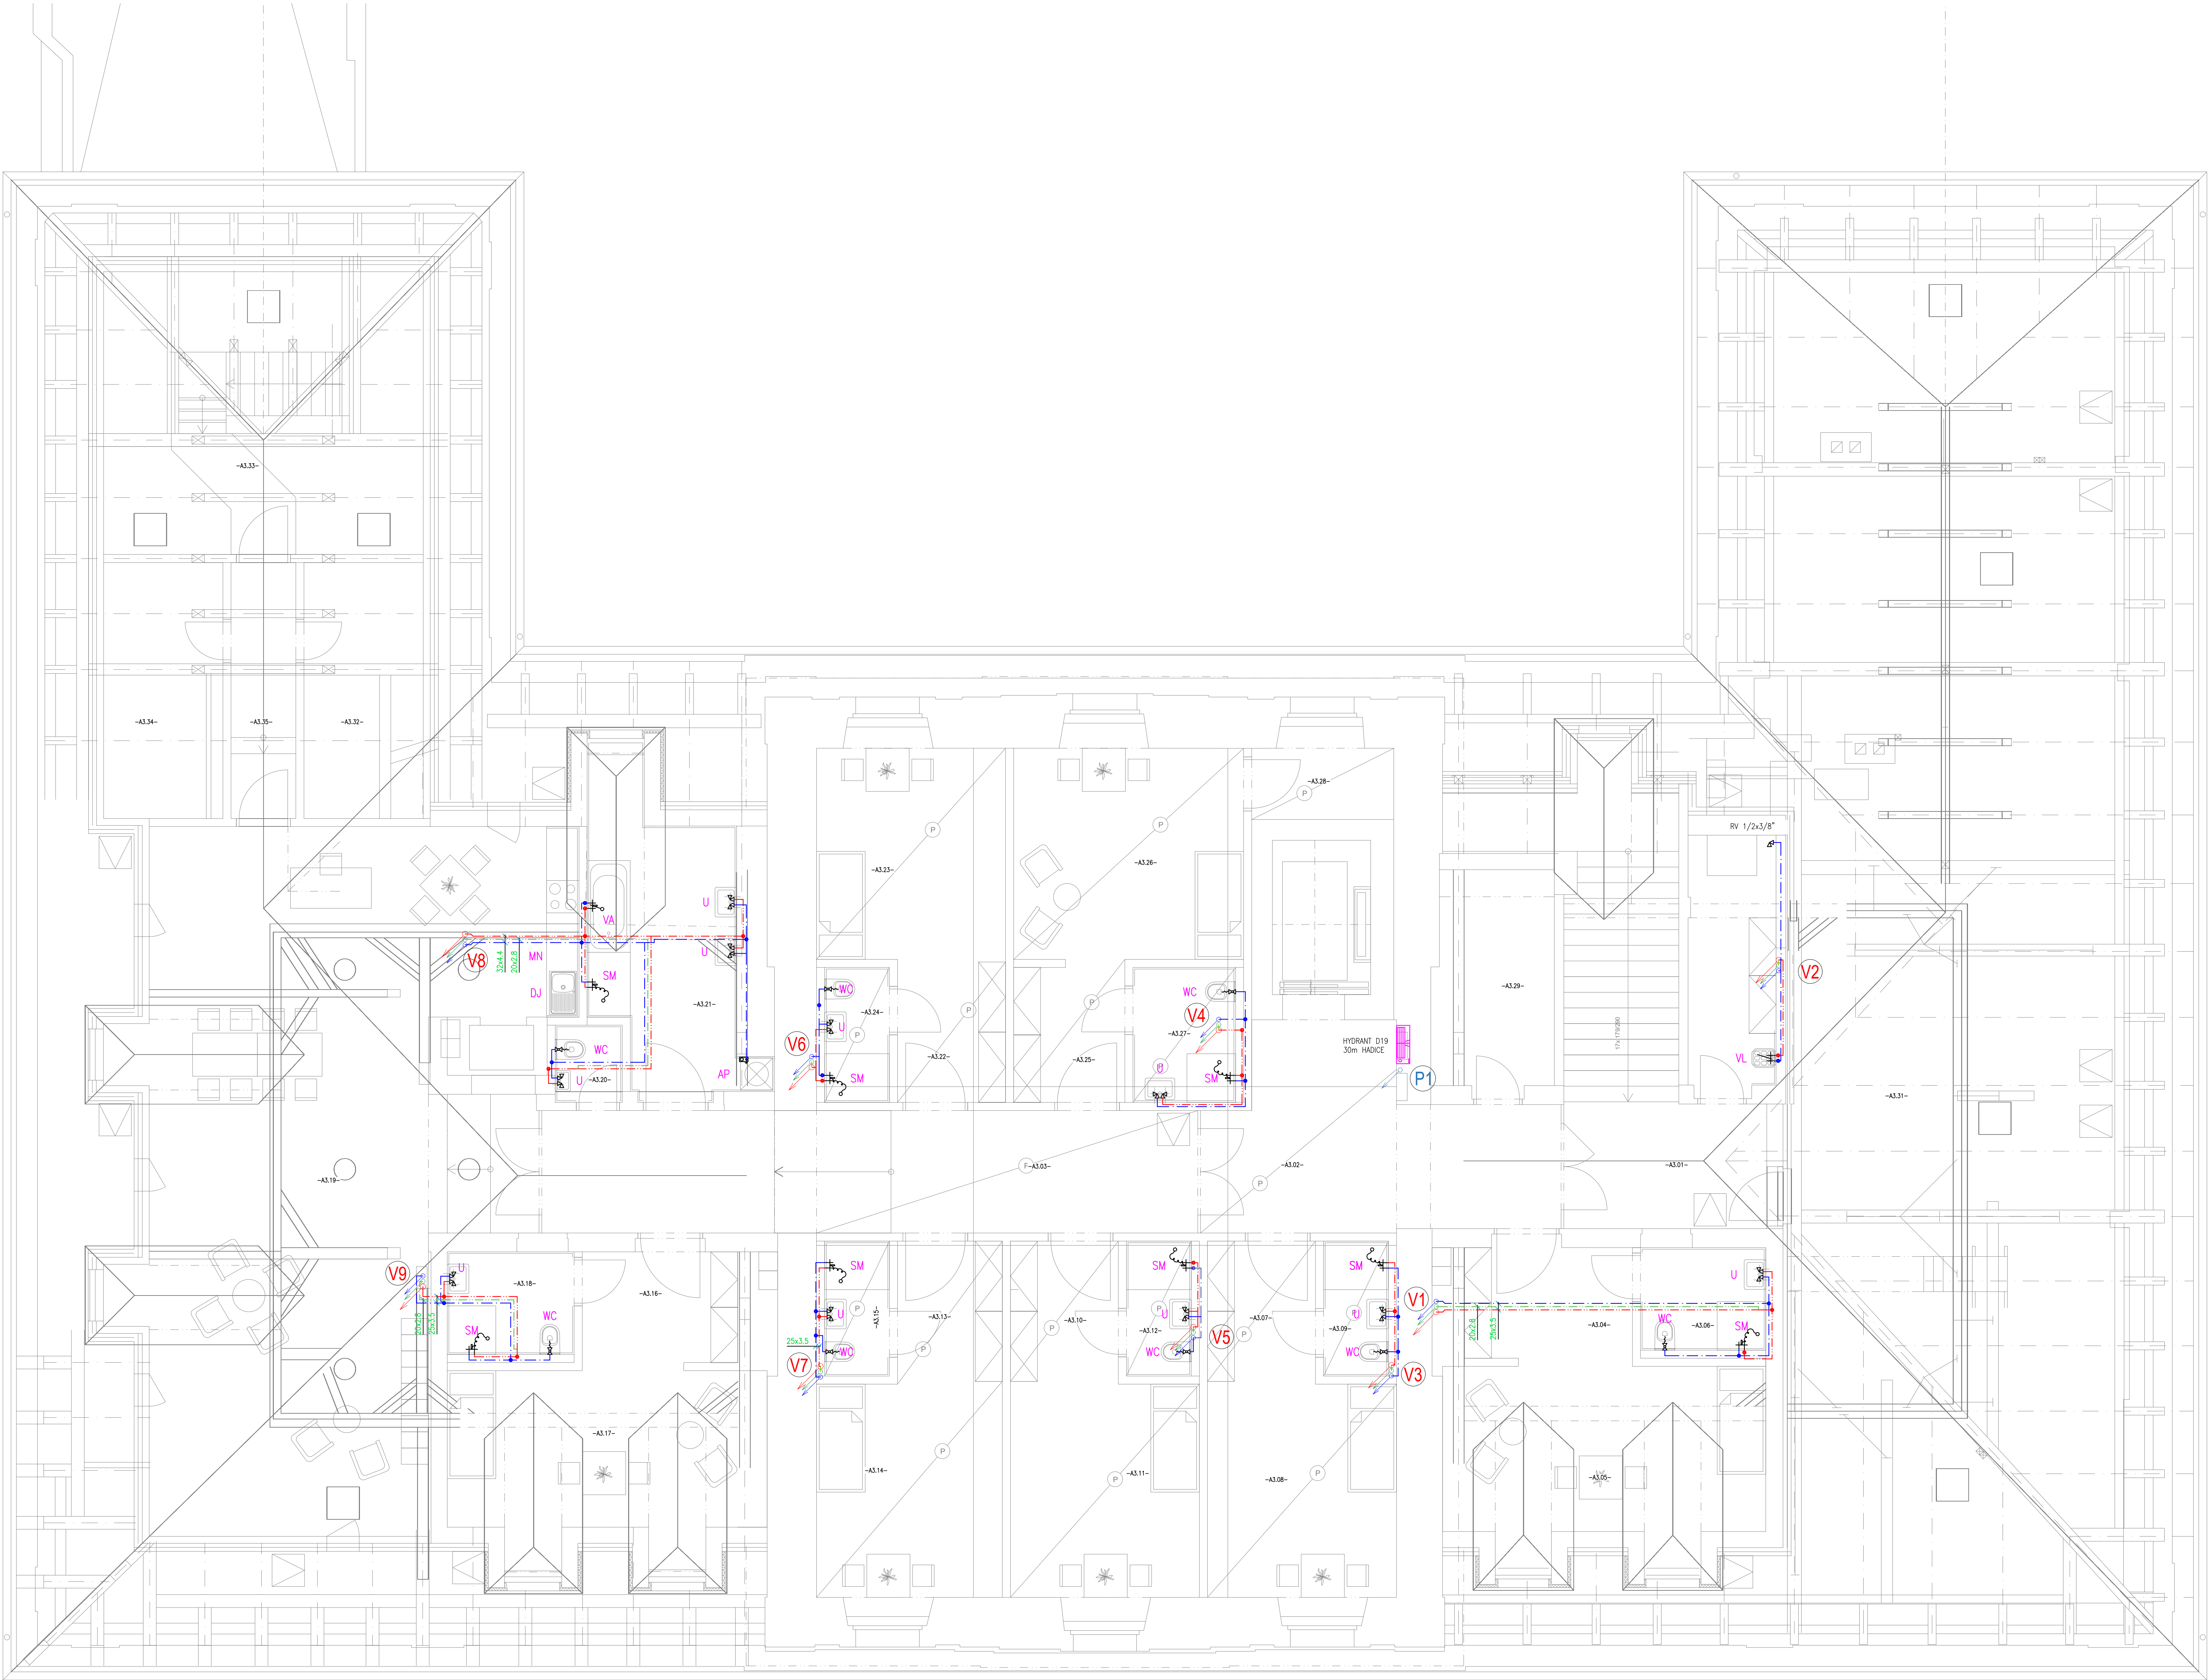

- LEGENDA:**
- POTRUBNÍ ROZVODY STUDENÉ PÍTNÉ VODY
 - POTRUBNÍ ROZVODY CÍRKULACE
 - POTRUBNÍ ROZVODY TEPLÉ VODY
 - POTRUBNÍ ROZVODY POŽÁRNÍ VODY
 - OZNAČENÍ ZÁŘIZOVACÍCH PŘEDMĚTŮ
- U, WC..**
- ARMATURY:**
- Klíč: KULOVÝ KOHOUT S VÝPOUŠTĚNÍM
- POZNÁMKY:**
- VŠECHY NÁPOJENÉ VODY NA ZÁŘIZOVACÍ PŘEDMĚTY SE MŮŽOU LIŠIT PODLE VÝBERU KONKRETNÍHO VÝROBKU
 - PROSTUPY ROZVODŮ A INSTALACÍ POŽÁRNĚ DĚLICÍMI KONSTRUKCEMI MUSÍ BÝT UTEŠNĚNY
 - POMOCI MANŽET, TĚMELŮ A JINÝCH VÝROBKŮ, JEJICHŽ POŽÁRNÍ ODOLNOST JE URČENA POŽÁRNÍ ODOLNOSTÍ PROSTUPNÉ KONSTRUKCE – DLE PRP
 - VŠECHNA POTRUBNÍ VEDENÍ JSOU PROVEDENA V MINIMÁLNÍM SMĚRU 0,3% SMĚREM K VÝTOKOVÉ ARMATUŘE
 - NA STAVBĚ JE NUTNÁ KORDINACE SE VŠEM PRŮSEKEM !!
- ZÁŘIZOVACÍ PŘEDMĚTY:**
- U** UMÝVADLO
- odpád 50 mm nad č.p. – sifon chrom DN50
 - voda SV/TV 50 mm nad č.p. – 2x Rv 1/2"x3/8", roztah 100 mm + umyv. stojánek/batérie
 - U – umyvadlo/mořenina
- WC** KLOZET S BĚTOVÝM SEDÁČKEM
- zvláštní klozet o nádrhu do 400 mm – výška sedáku 450 mm nad č.p.
 - odpád cca 225 mm nad č.p.
 - voda SV 100 mm nad č.p. + připojení bidetového sedáku přes Rv 1/2"x3/8" 300 mm nad č.p.
 - WC – klozet/mořenina
- SM** BĚTOVÝ SEDÁČEK
- odpád pod bidetem vodorovný cca 80 mm nad č.p. – sifon DN50
 - nástěnná sprchová batérie napájení 1100 mm nad č.p. + přepínač + hřívadla sprcha ze stěny
- D** DŘEZ
- odpád cca 500 mm nad č.p. – sifon chrom DN50
 - voda SV + TV na dno kuch. skříně – 2x Rv 1/2"x3/8", roztah 100 mm
- AP** PRAČKA
- odpád 500 mm nad č.p. – kombinovaný sifon DN40 pračka + sušička
 - 1x Rv 1/2"x3/4" průtokový, výška 450 mm – na osu s odpadem
- PS** PEGLÁR
- odpád 500 mm nad č.p. – kombinovaný sifon DN40 pračka + sušička
- VV** VANA
- samostatně stojící vana
 - odpád cca 100 mm nad č.p. – sifon DN50
 - V – vana/sprchová batérie z podlahy – připojení v podzeme
- D** DŘEZ
- odpád na dno kuch. skříně – sifon chrom DN50
 - voda SV + TV na dno kuch. skříně – 2x Rv 1/2"x3/8", roztah 100 mm
- AP** PRAČKA
- odpád 500 mm nad č.p. – sifon chrom DN50
 - 1x Rv 1/2"x3/4" průtokový, výška 450 mm – na osu s odpadem
- MN** MŮČKA
- odpád 300 mm nad č.p. – myčkový sifon
 - voda SV 300 mm nad č.p. myčkový ventil Rv 1/2"
- SUŠ** SUŠIČKA
- odpád 500 mm nad č.p. – kombinovaný sifon DN40 pračka + sušička
- VL** VÝLEKVA
- sifon DN50 – 50 nad číslu podlahou
 - nástěnná batérie – 1150 mm nad číslu podlahou



Ing. Petr Hájek
Lidová 108/1
150 00 Praha 5
Město Praha 5
tel. 224 11 11 11
www.hajek.cz

Generální projektant: JIRSA - ARCHITEKTURA s.r.o.
Ústředí 195, 162 00 Praha 6 - Libeň
Výkonatel: Pavel Paleček
Zodpovědný projektant: Ing. Josef Hubálek

Číslo zakázky: 2021_00032
Stupeň dokumentace: DSP
Měřítko: 1:50
Formát: A3
Datum: 06/2022

Název akce: Modernizace Domova sv. Václava - rekonstrukce domova pro seniory a modernizace zázemí služby

Místo stavby: Lázeňská 81, 250 01 Brandýs nad Labem-Stará Boleslav

Stavěcí: ARCIDICEZNÍ CHARITA PRAHA, Londýnská 1344, Vinohrady, 12000 Praha 2

Prostředí: D.1.4 ZDRAVOTECHNIKA

Číslo par: 0123456789

Název výkresu: VODOVOD-PŮDORYS 3.NP SO01

Číslo výkresu: 16