


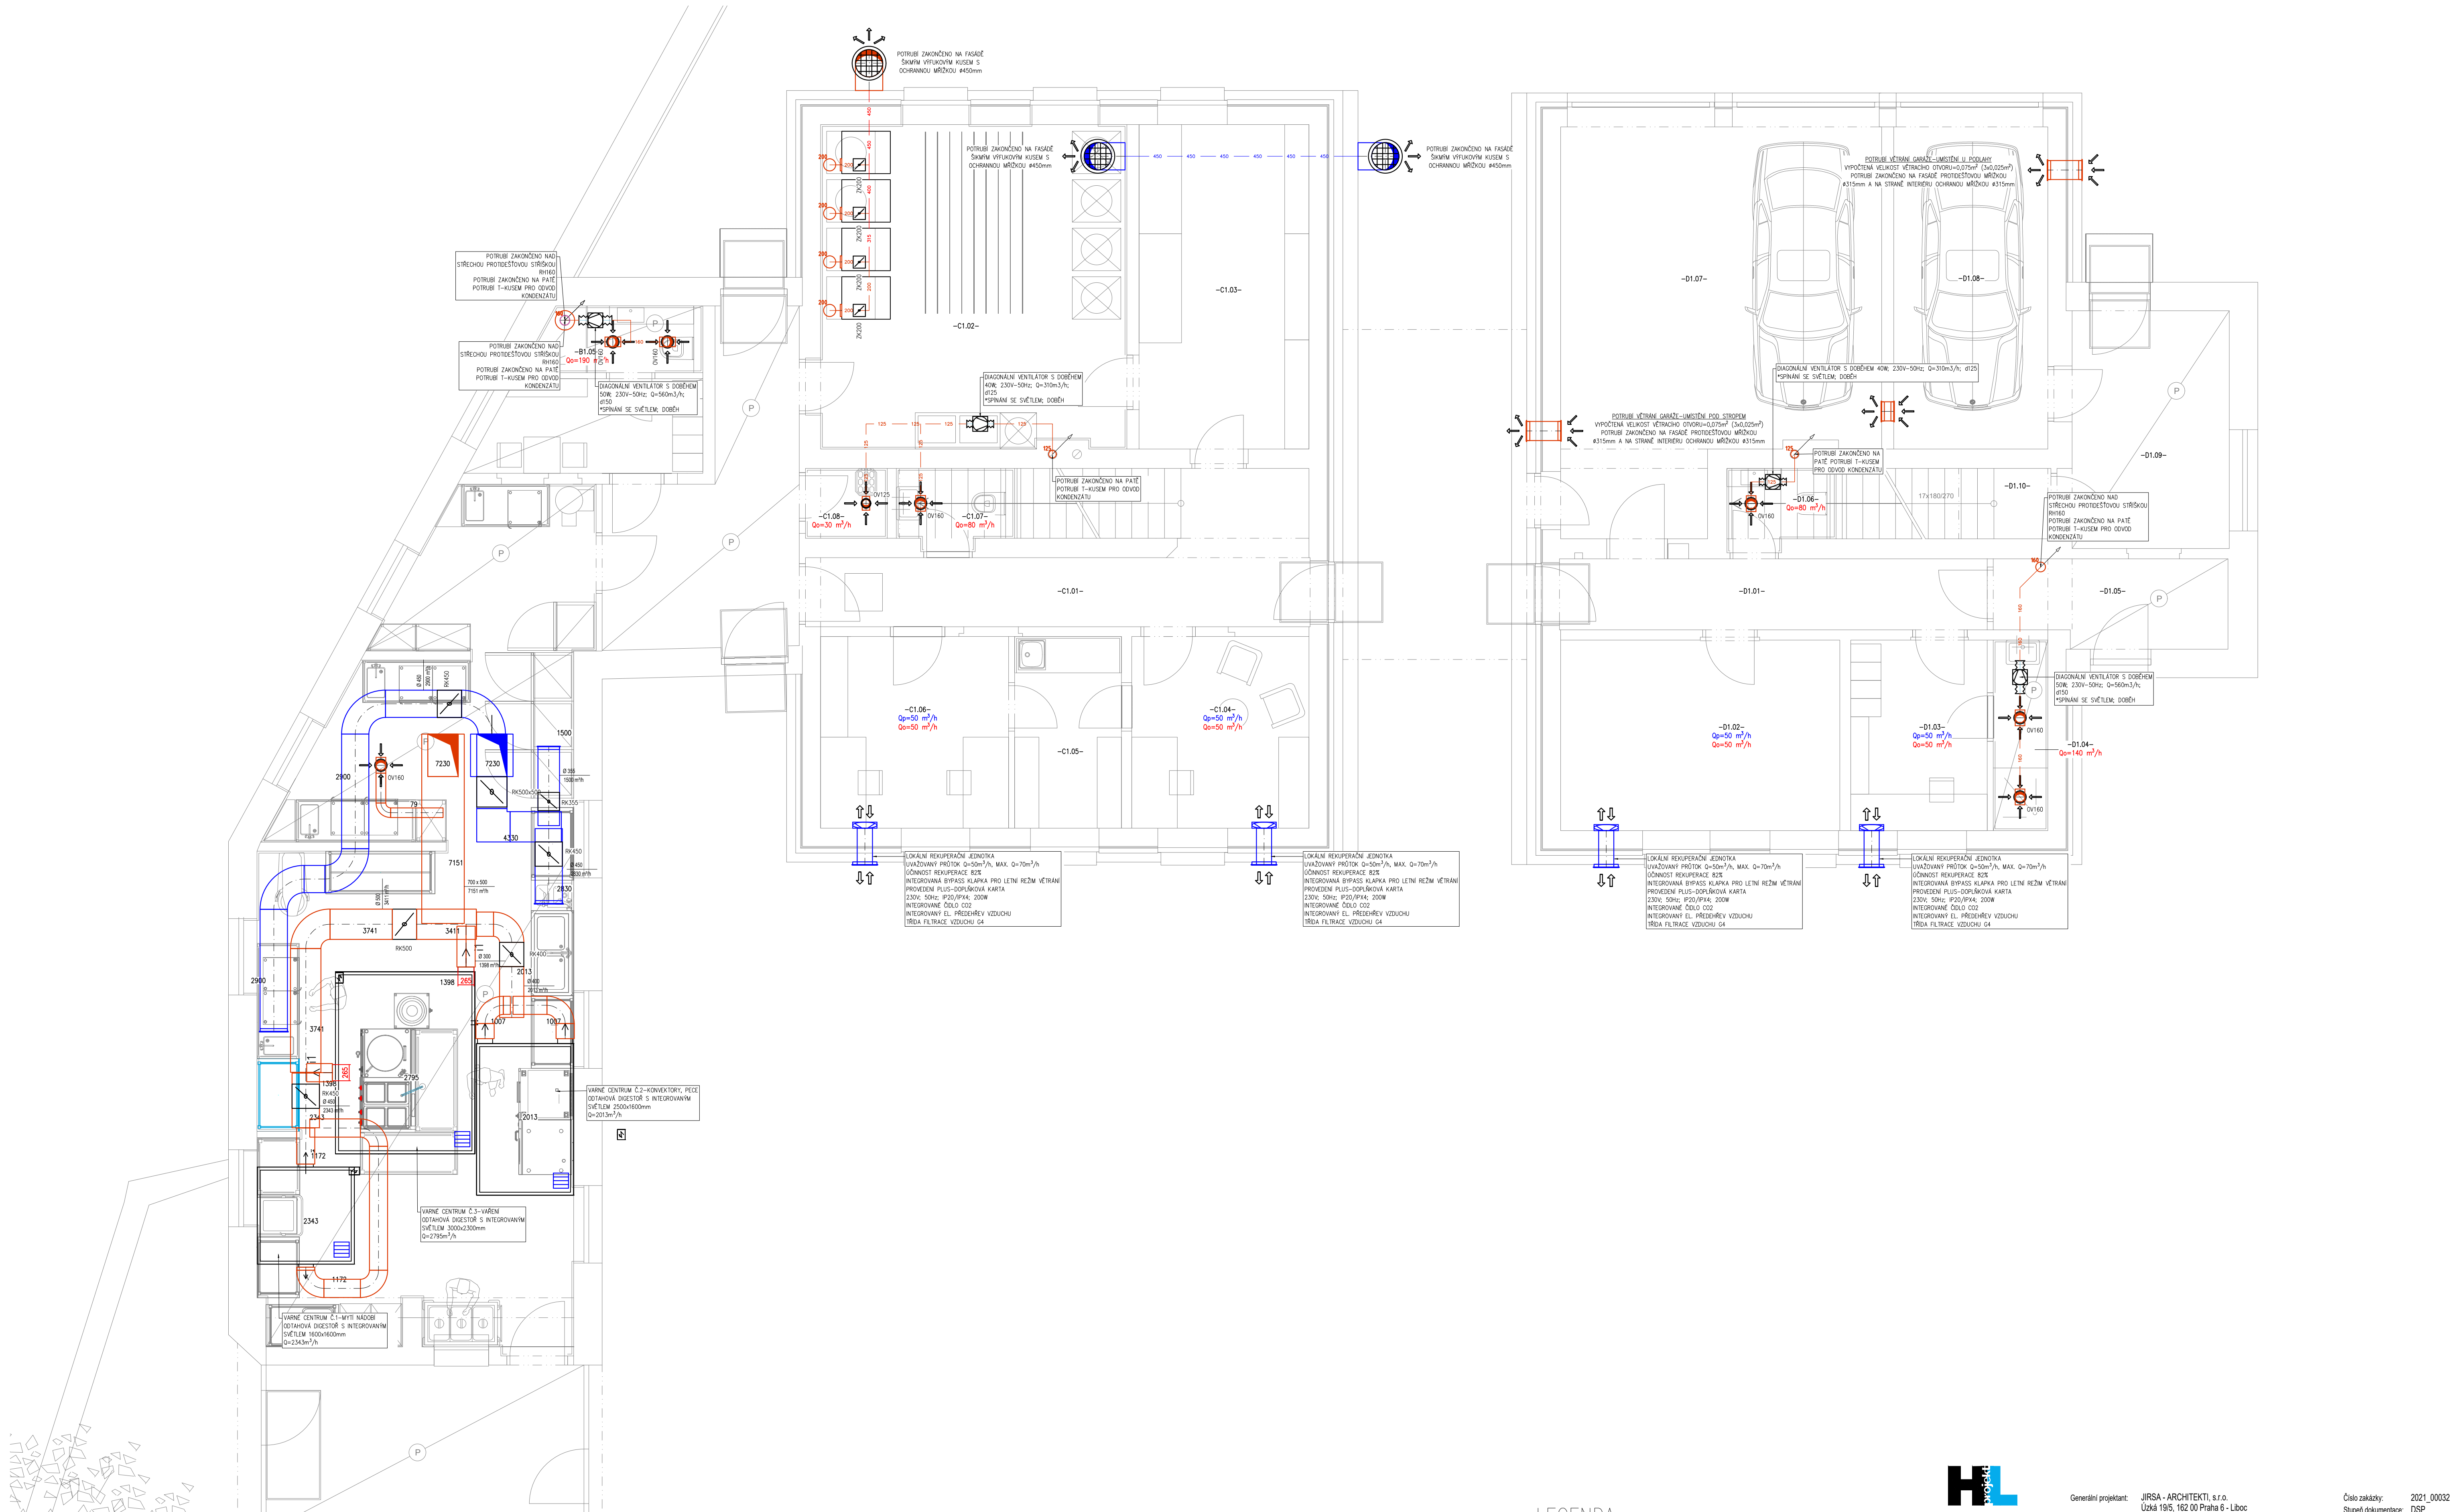

LEGENDA:

- ODTAHOVÉ POTRUBÍ – POTRUBÍ TYPU SPIRO
ODTAHOVÉ POTRUBÍ – POTRUBÍ TYPU SONOFLEX MI
- PRÍVODNÍ POTRUBÍ – POTRUBÍ TYPU SPIRO
PRÍVODNÍ POTRUBÍ – POTRUBÍ TYPU SONOFLEX MI

VŠE PRVKY NAD STŘECHOU MUSÍ BÝT UZEMĚNÝ PROTI ATMOSFERICKÉ ELEKTŘINĚ!!
VŠECHNY DVEŘE ODSÁVANÝCH MÍSTNOSTÍ BUDOU PROVEDENY BEZ PRAHŮ



TLAČÍTKO PRO ZVÝŠENÍ VÝKONU ODTAHU MÍSTNOSTI



Vodská 1500
Liberec 461 01
e-mail: pavel.falga@hlprojekt.cz
tel: +420 721 071 800
web: www.hlprojekt.cz

Generální projektant: JIRSA - ARCHITEKTI, s.r.o.
Úzká 19/5, 162 00 Praha 6 - Libeň
Výpracoval: Pavel Paleček
Zodpovědný projektant: Ing. Josef Holub

Číslo zakázky: 2021_00032
Stupeň dokumentace: DSP
Měřítko: 1:50
Formát: 841x594
Datum: 06/2022

Název akce:	Modernizace Domova sv. Václava - rekonstrukce domova pro seniory a modernizace zázemí služby
Místo stavby:	Lázeňská 61, 250 01 Brandýs nad Labem-Stará Boleslav
Stavěbník:	ARCIDIEČZNÍ CHARITA PRAHA, Londýnská 13/44, Vinohrady, 12000 Praha 2

Profese:	D.1.4 VZDUCHOTECHNIKA	Číslo paré:	0123456789
Název výkresu:	PŮDORYS 1.NP SO02; SO03	Číslo výkresu:	03