


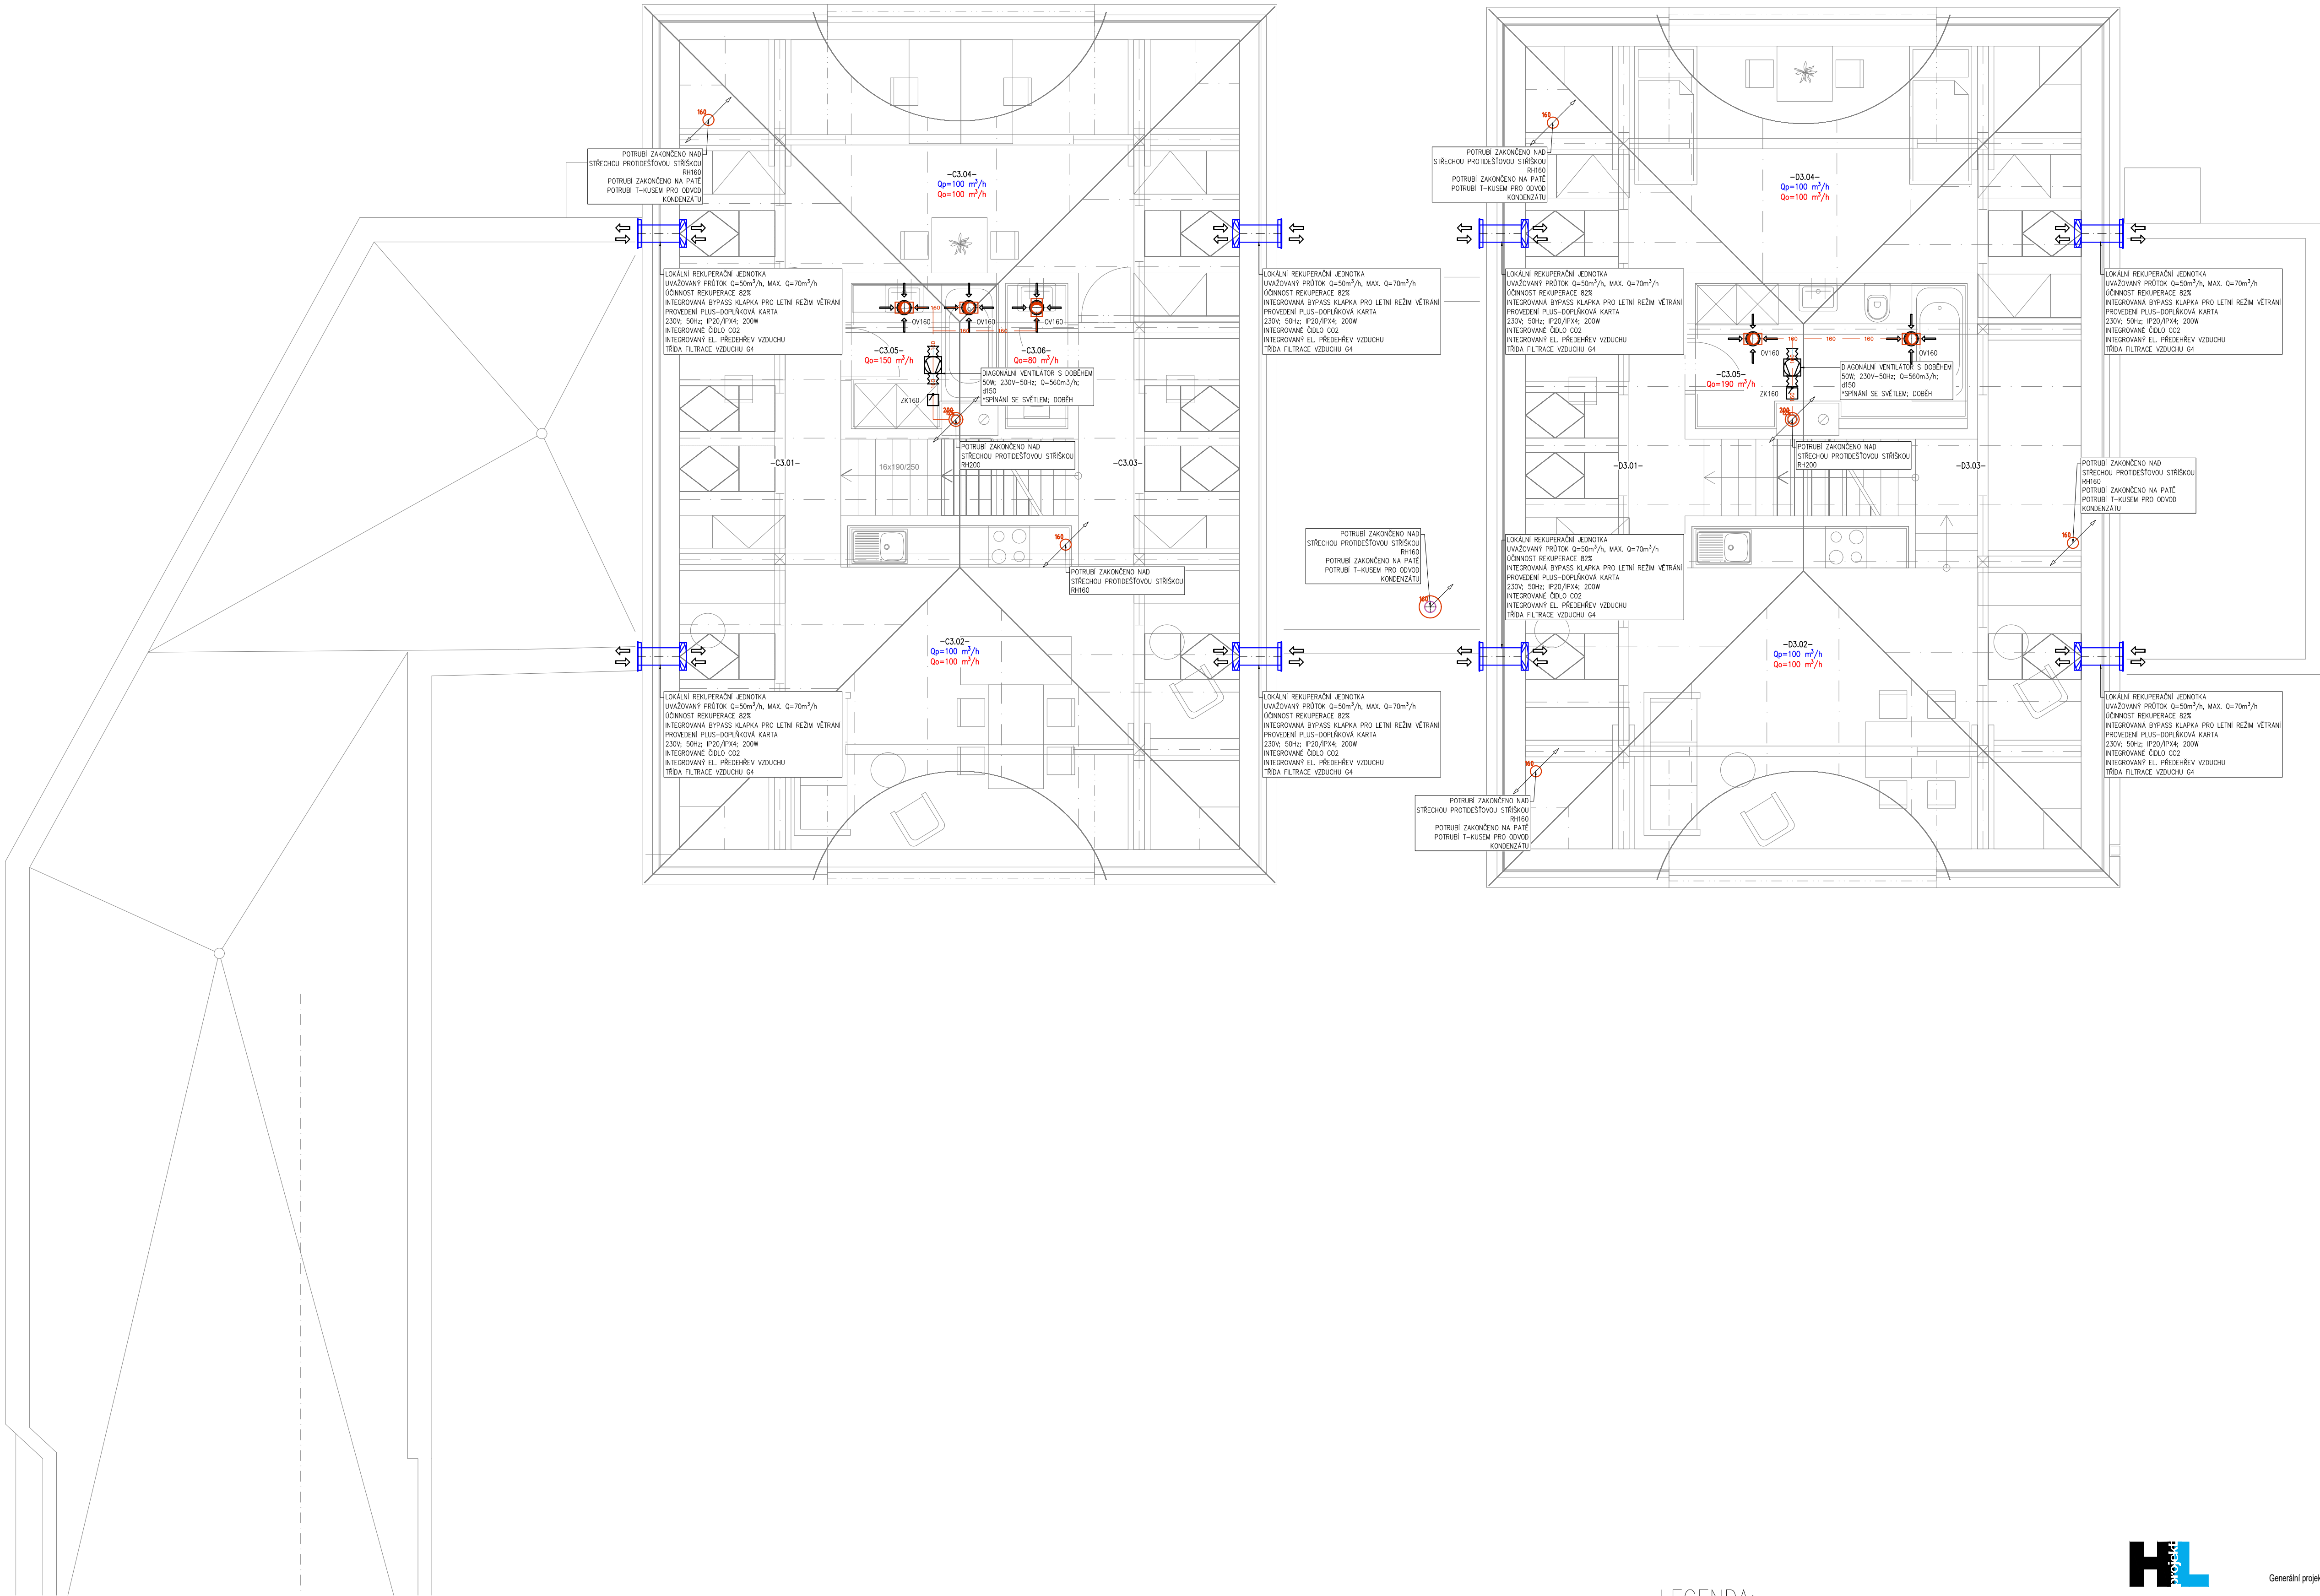

LEGENDA:

- OTÁHOVÉ POTRUBÍ – POTRUBÍ TYPU SPIRO
OTÁHOVÉ POTRUBÍ – POTRUBÍ TYPU SONOFLEX MI
- PRÍVODNÍ POTRUBÍ – POTRUBÍ TYPU SPIRO
PRÍVODNÍ POTRUBÍ – POTRUBÍ TYPU SONOFLEX MI

VZT PRVKY NAD STŘECHOU MUSÍ BÝT UZEMNĚNY PROTÍ ATMOSFÉRIČKÉ ELEKTŘINĚ!!!
VŠECHNY DVEŘE ODSÁVANÝCH MÍSTNOSTÍ BUDOU PROVEDENY BEZ PRAHŮ



TLAČÍTKO PRO ZVÝŠENÍ VÝKONU ODTAHU MÍSTNOSTI



Vozárna 1500
Lidovské n. p.
e-mail: pavel.palecek@hlprojekt.cz
Město: 40 721 071 800
web: www.hlprojekt.cz

Generální projektant: JIRSA - ARCHITEKTI, s.r.o.
Úzká 19/5, 162 00 Praha 6 - Libeň
Vypracoval: Pavel Paleček
Zodpovědný projektant: Ing. Josef Holub

Číslo zakázky: 2021_00032
Stupeň dokumentace: DSP
Měřítko: 1:50
Formát: 841x594
Datum: 06/2022

Název díla:	Modernizace Domova sv. Václava - rekonstrukce domova pro seniory a modernizace zázemí služby
Místo stavby:	Lázeňská 61, 250 01 Brandýs nad Labem-Stará Boleslav
Stavěbník:	ARCIDIIEČNÍ CHARITA PRAHA, Londýnská 13/44, Vinohrady, 12000 Praha 2

Profese:	D.1.4 VZDUCHOTECHNIKA	Číslo paré:	0 1234 5 6 7 8 9
Název výkresu:	PŮDORYS 3.NP SO02; SO03	Číslo výkresu:	07