


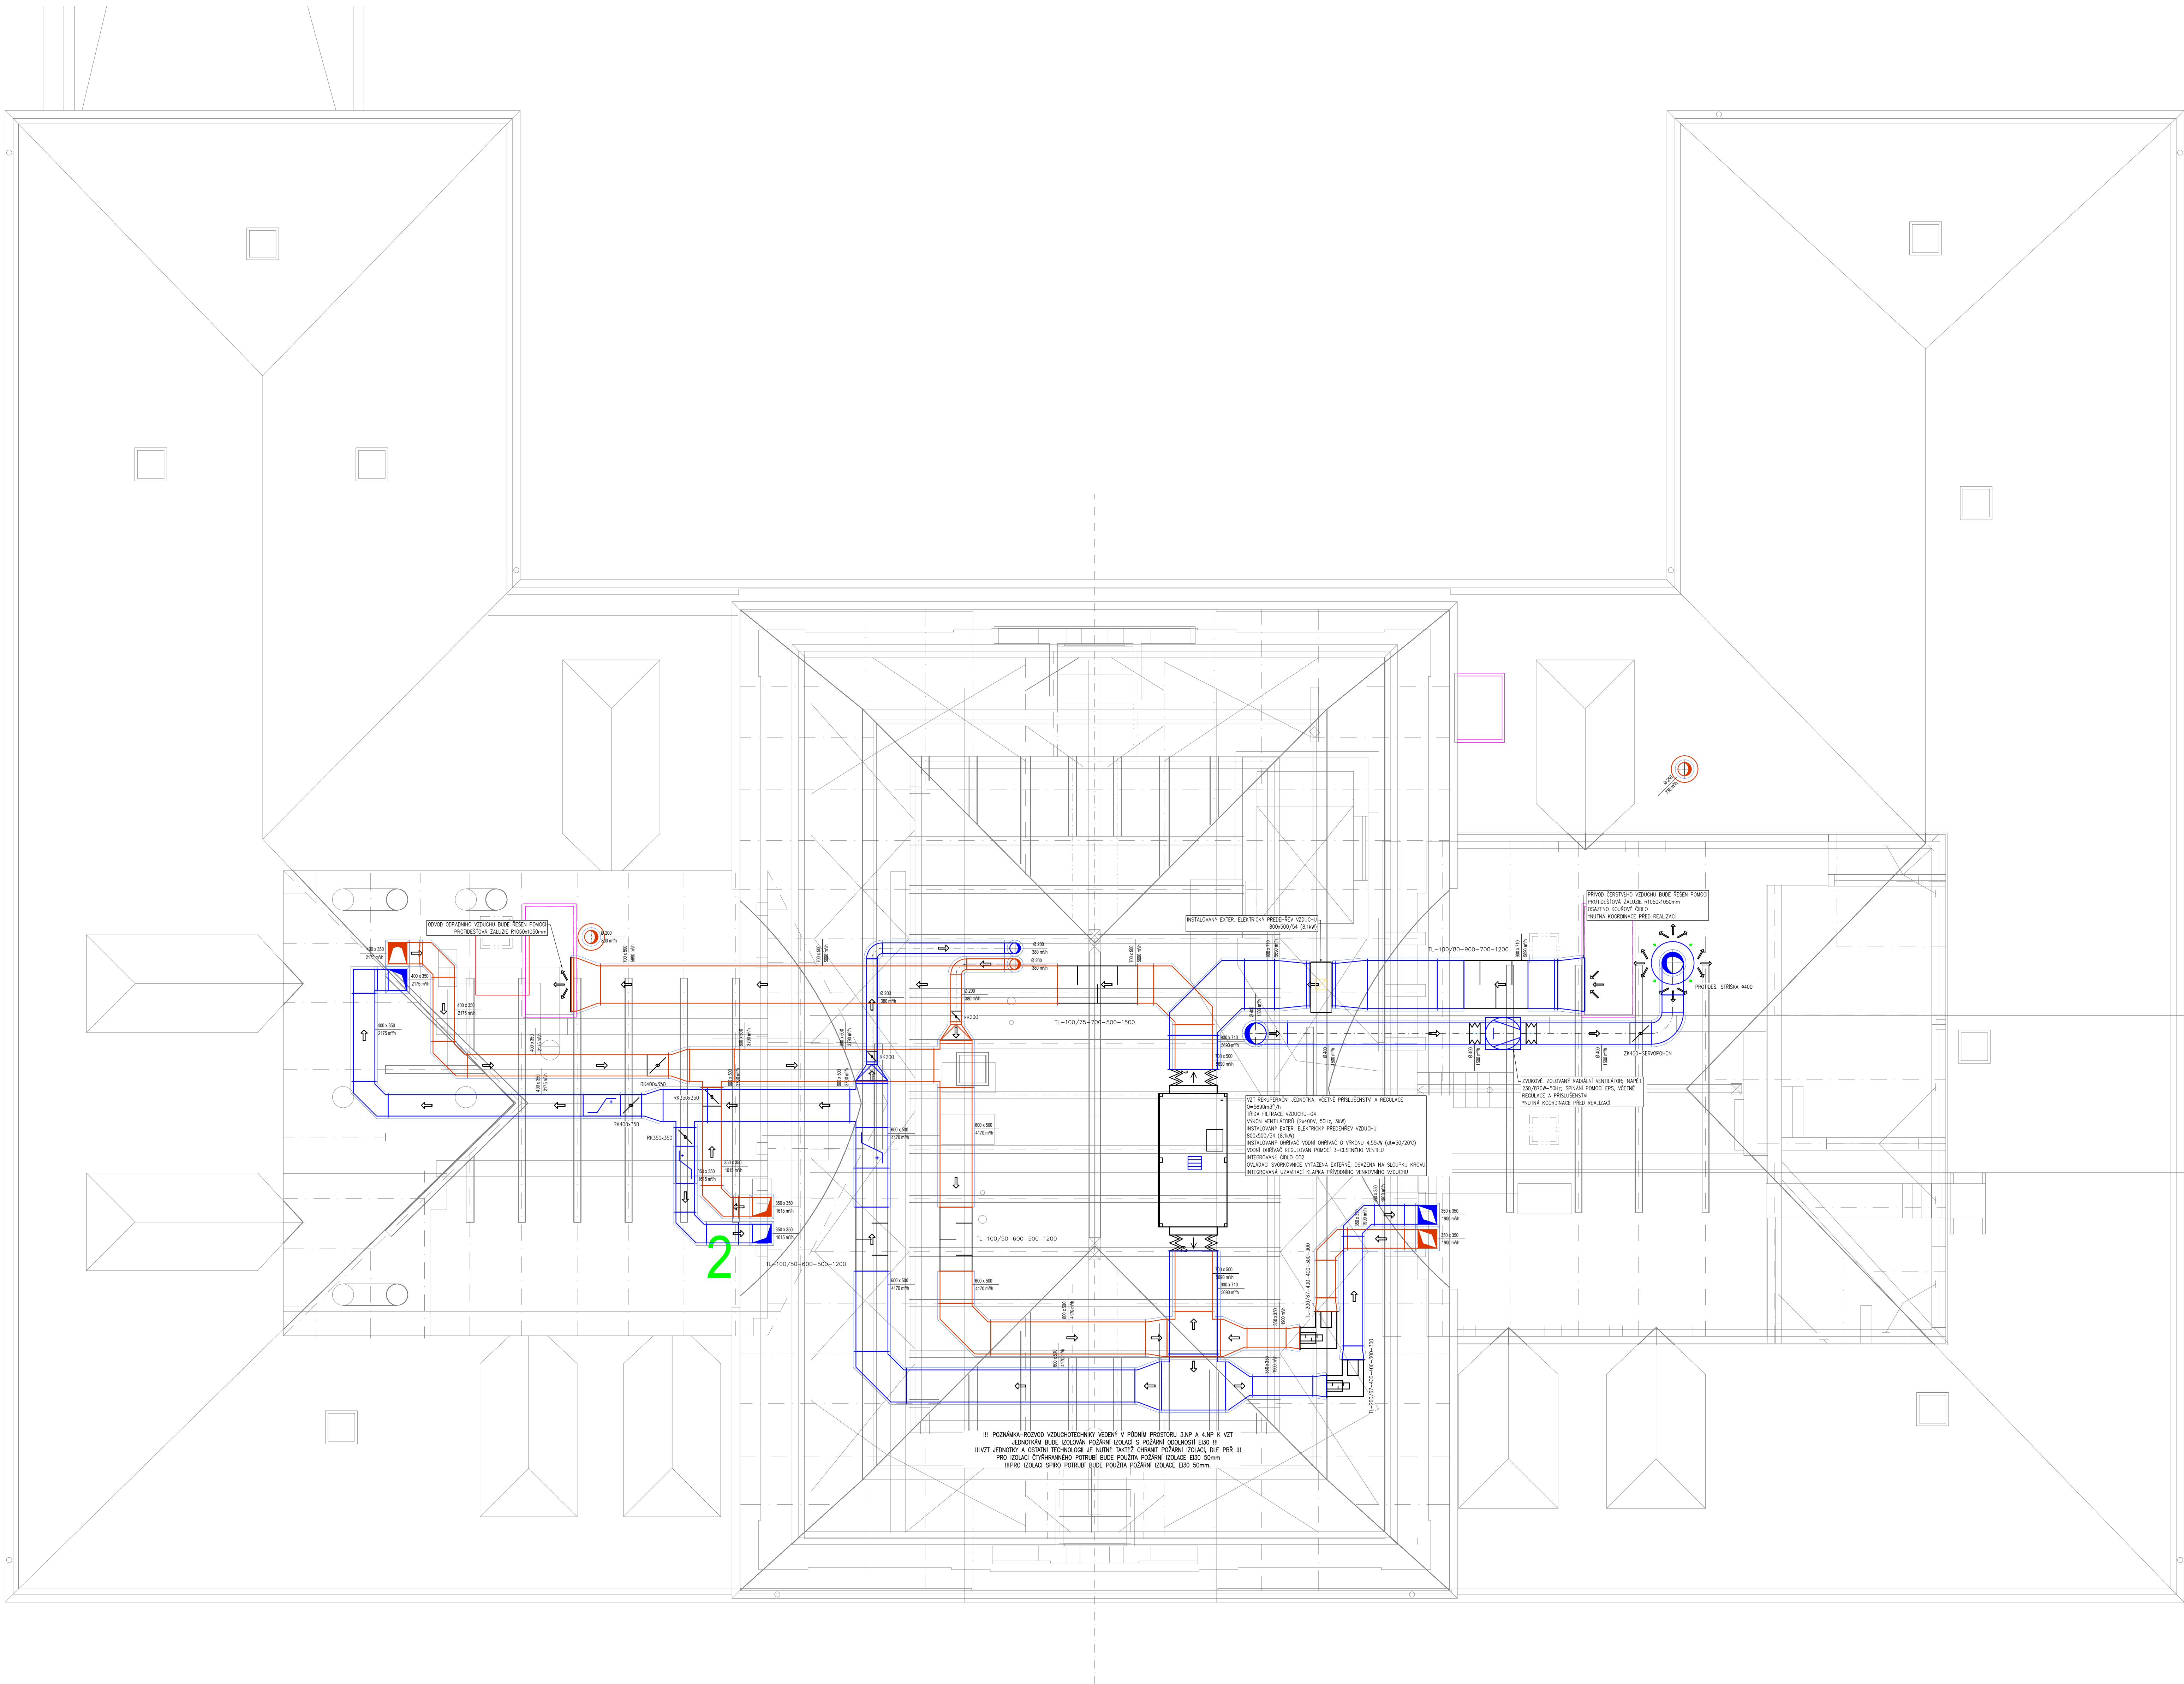

LEGENDA:

- ODTAKOVÉ POTRUBÍ – POTRUBÍ TYPU SPIRO
ODTAKOVÉ POTRUBÍ – POTRUBÍ TYPU SONOFLEX MI
- PRÍVODNÍ POTRUBÍ – POTRUBÍ TYPU SPIRO
PRÍVODNÍ POTRUBÍ – POTRUBÍ TYPU SONOFLEX MI
- VŠE PRÁVY NAD STŘECHOU MUSÍ BYT UZEMNĚNY PROTI ATMOSFERICKÉ ELEKTŘINĚ!!
VŠECHNY DÍŘE ODSÁVANÝCH MÍSTNOSTÍ BUDOU PROVĚZENY BEZ PRAHO

TLAČÍTKO PRO ZVÝŠENÍ VÝKONU ODTAHU MÍSTNOSTI



Generální projektant: JIRSA - ARCHTEKT s.r.o.
Ústka 1915, 162 00 Praha 6 - Libeň
Výpracoval: Pavel Paleček
Zodpovědný projektant: Ing. Josef Holub

Číslo zakázky: 2021_00032
Stupeň dokumentace: DSP
Měřítko: 1:50
Formát: 1000x641
Datum: 06/2022

Název objektu: Modernizace Domova sv. Václava - rekonstrukce domova pro seniory a modernizace zázemí služby

Místo stavby: Lázeňská 61, 250 01 Brandýs nad Labem-Stará Boleslav

Stavěbník: ARCIDIEČEŇNÍ CHARITA PRAHA, Londýňská 1344, Vinohrady, 12000 Praha 2

Prostředek: D.1.4 VZDUCHOTECHNIKA

Číslo parčí: 0123456789

Název výkresu: PŮDORYS KROVU SO01

Číslo výkresu: 08