


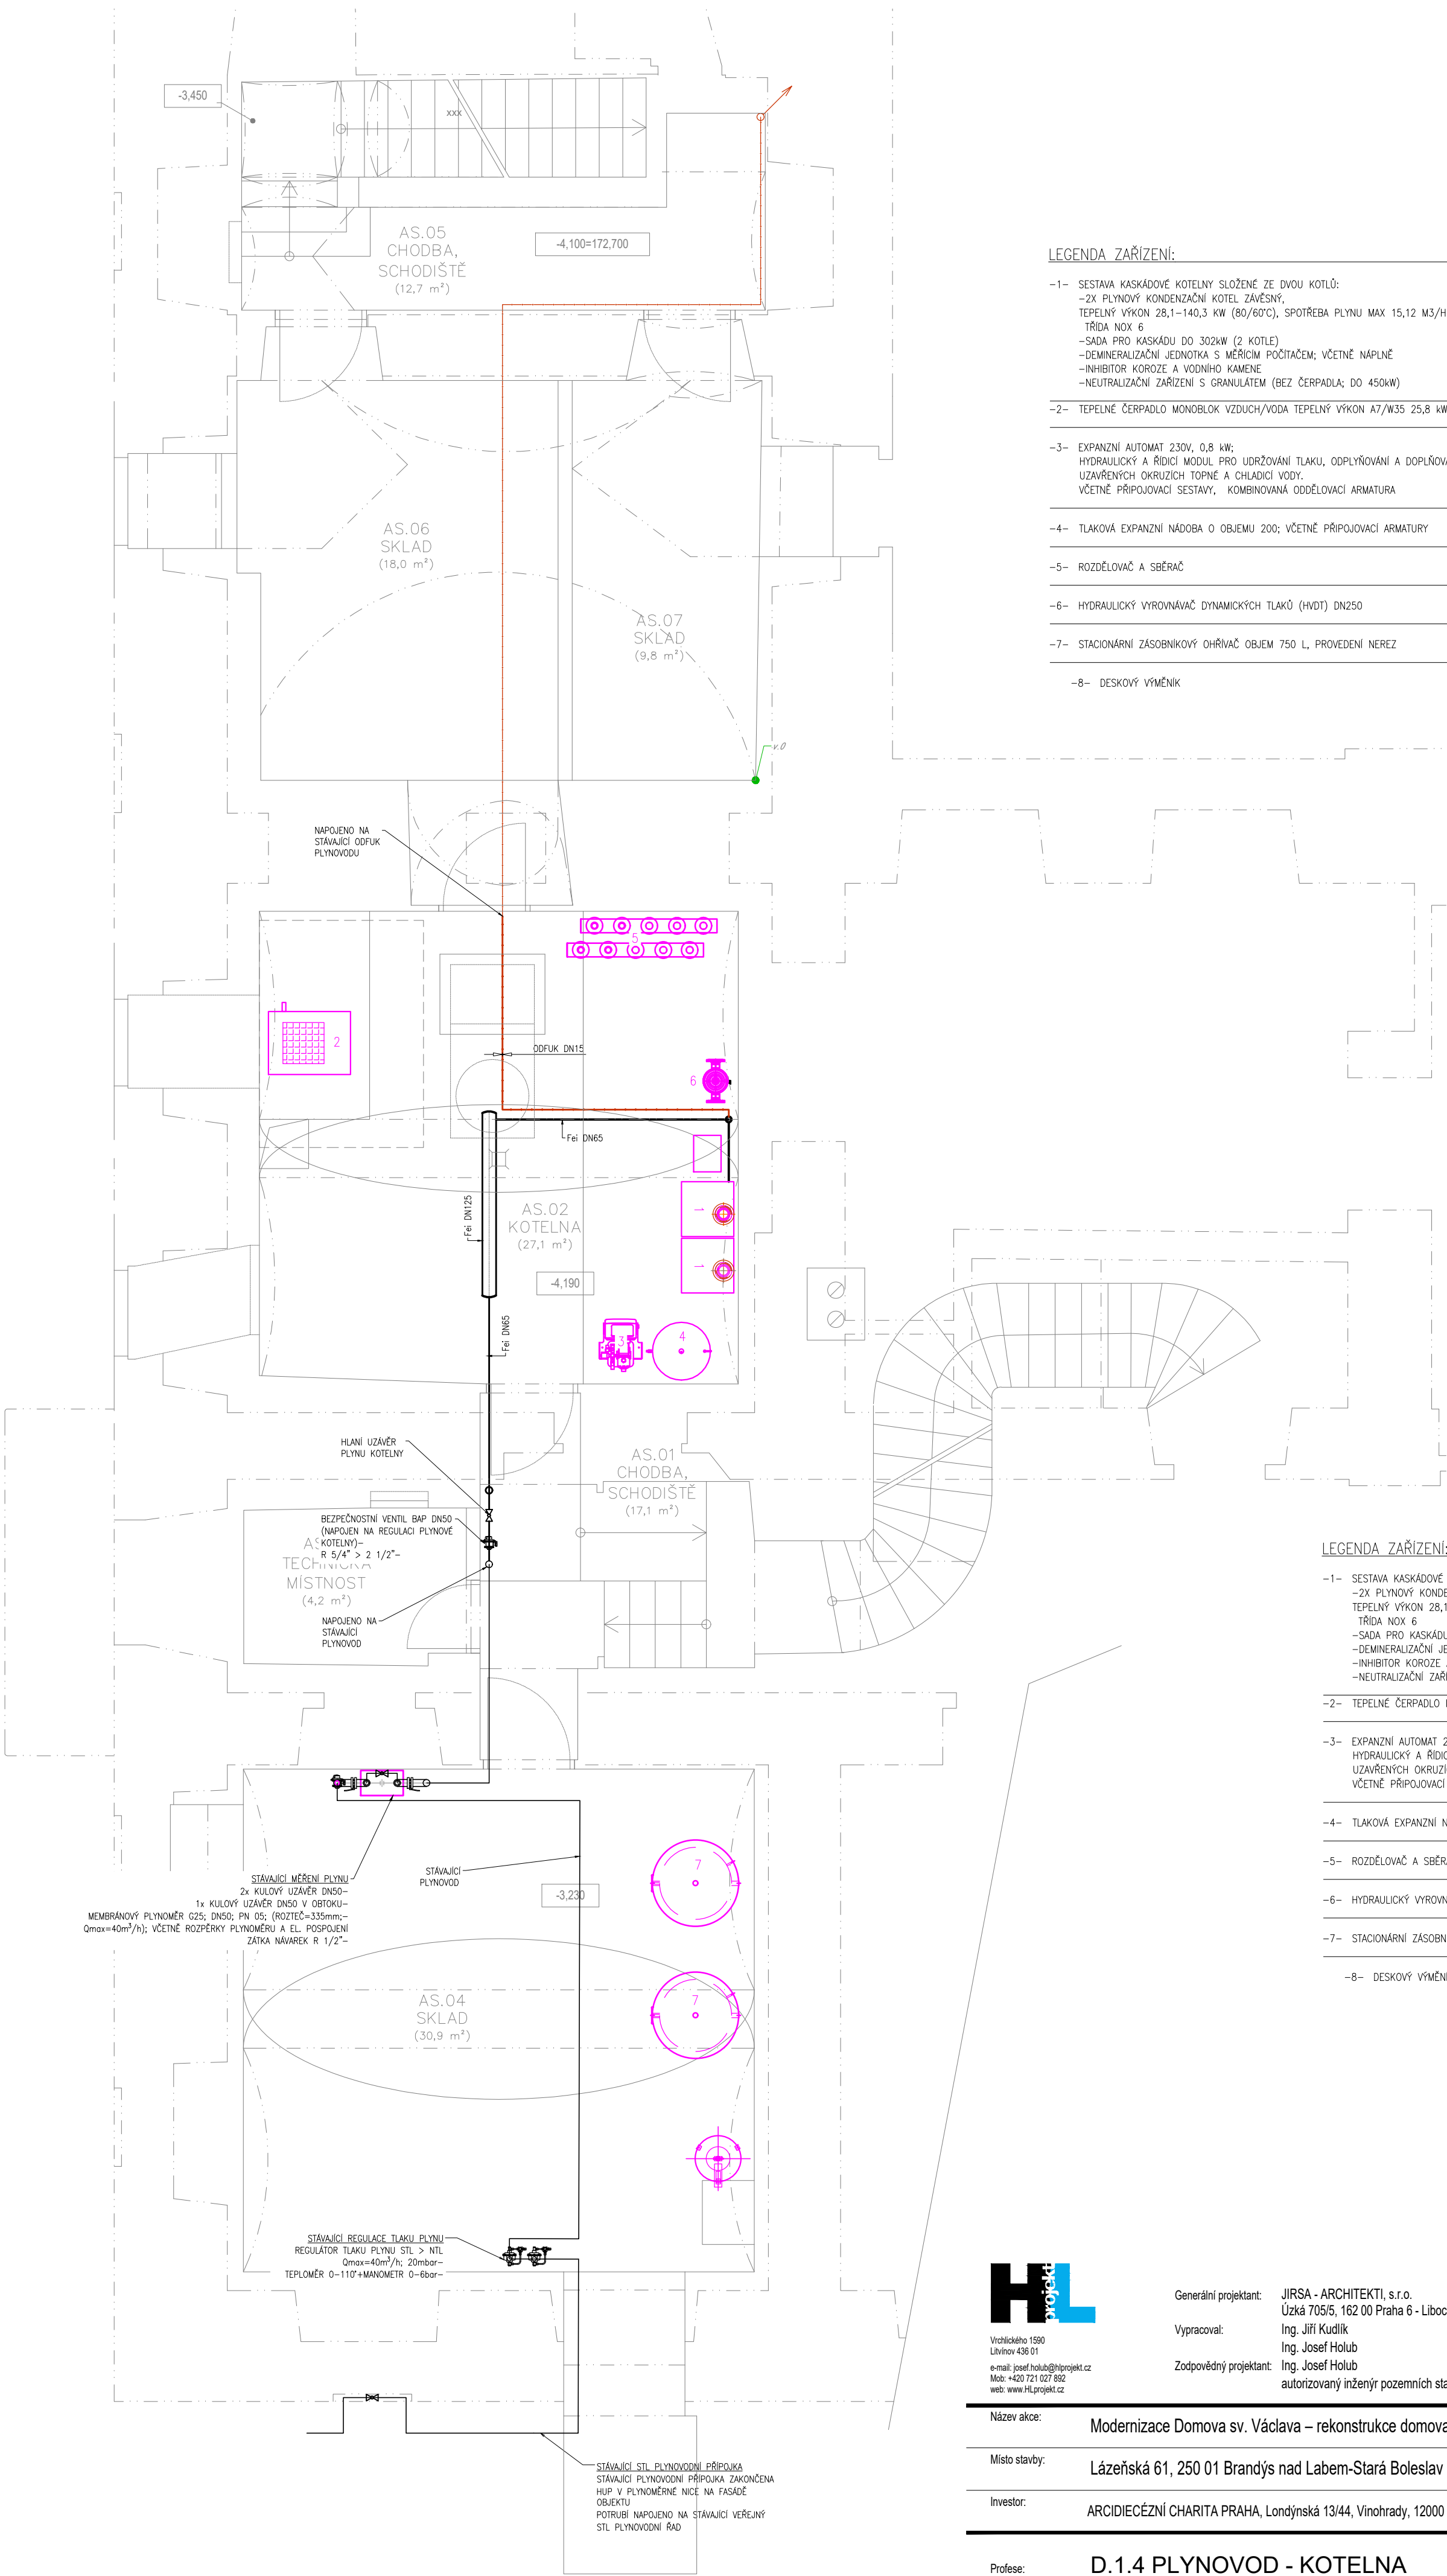

LEGENDA ZAŘÍZENÍ:

- 1-

SESTAVA KASKÁDOVÉ KOTELNY SLOŽENÉ ZE DVOU KOTLŮ:
-2X PLYNOVÝ KONDENZAČNÍ KOTEL ZÁVĚSNÝ,
TEPELNÝ VÝKON 28,1–140,3 kW (80/60°C), SPOTŘEBA PLYNU MAX 15,12 M3/H,
TRÍDA NOX 6
-SADA PRO KASKÁDU DO 302kW (2 KOTLE)
-DEMINERALIZAČNÍ JEDNOTKA S MĚŘICÍM POČÍTAČEM; VČETNĚ NAPLNĚ
-INHIBITOR KOROZE A VODNÍHO KAMENE
-NEUTRALIZAČNÍ ZAŘÍZENÍ S GRANULÁTEM (BEZ ČERPADLA; DO 450kW)
- 2-

TEPELNÉ ČERPADLO MONOBLOK VZDUCH/VODA TEPELNÝ VÝKON A7/W35 25,8 kW
- 3-

EXPANZNÍ AUTOMAT 230V, 0,8 kW;
HYDRAULICKÝ A ŘÍDICÍ MODUL PRO UDRŽOVÁNÍ TLAKU, ODPLYŇOVÁNÍ A DOPLŇOVÁNÍ V
UZAVŘENÝCH OKRUZÍCH TOPNÉ A CHLADICÍ VODY.
VČETNĚ PŘIPOJOVACÍ SESTAVY, KOMBINOVANÁ ODDĚLOVACÍ ARMATURA
- 4-

TLAKOVÁ EXPANZNÍ NÁDOBA O OBJEMU 200; VČETNĚ PŘIPOJOVACÍ ARMATURY
- 5-

ROZDĚLOVAČ A SBĚRAČ
- 6-

HYDRAULICKÝ VYROVŇÁVAČ DYNAMICKÝCH TLAKŮ (HVDT) DN250
- 7-

STACIONÁRNÍ ZÁSOBNIKOVÝ OHŘÍVAČ OBJEM 750 L, PŘÍPOJENÍ NEREZ
- 8-

DESKOVÝ VÝMĚNÍK

LEGENDA ZAŘÍZENÍ:

- 1-

SESTAVA KASKÁDOVÉ KOTELNY SLOŽENÉ ZE DVOU KOTLŮ:
-2X PLYNOVÝ KONDENZAČNÍ KOTEL ZÁVĚSNÝ,
TEPELNÝ VÝKON 28,1–140,3 kW (80/60°C), SPOTŘEBA PLYNU MAX 15,12 M3/H,
TRÍDA NOX 6
-SADA PRO KASKÁDU DO 302kW (2 KOTLE)
-DEMINERALIZAČNÍ JEDNOTKA S MĚŘICÍM POČÍTAČEM; VČETNĚ NAPLNĚ
-INHIBITOR KOROZE A VODNÍHO KAMENE
-NEUTRALIZAČNÍ ZAŘÍZENÍ S GRANULÁTEM (BEZ ČERPADLA; DO 450kW)
- 2-

TEPELNÉ ČERPADLO MONOBLOK VZDUCH/VODA TEPELNÝ VÝKON A7/W35 25,8 kW
- 3-

EXPANZNÍ AUTOMAT 230V, 0,8 kW;
HYDRAULICKÝ A ŘÍDICÍ MODUL PRO UDRŽOVÁNÍ TLAKU, ODPLYŇOVÁNÍ A DOPLŇOVÁNÍ V
UZAVŘENÝCH OKRUZÍCH TOPNÉ A CHLADICÍ VODY.
VČETNĚ PŘIPOJOVACÍ SESTAVY, KOMBINOVANÁ ODDĚLOVACÍ ARMATURA
- 4-

TLAKOVÁ EXPANZNÍ NÁDOBA O OBJEMU 200; VČETNĚ PŘIPOJOVACÍ ARMATURY
- 5-

ROZDĚLOVAČ A SBĚRAČ
- 6-

HYDRAULICKÝ VYROVŇÁVAČ DYNAMICKÝCH TLAKŮ (HVDT) DN250
- 7-

STACIONÁRNÍ ZÁSOBNIKOVÝ OHŘÍVAČ OBJEM 750 L, PŘÍPOJENÍ NEREZ
- 8-

DESKOVÝ VÝMĚNÍK



Vrchlického 1590
Litvínov 436 01
e-mail: josef.holub@hlprojekt.cz
telo: +420 721 027 092
web: www.HLprojekt.cz

Generální projektant: JIRSA - ARCHITEKTI, s.r.o.
Úzká 705/5, 162 00 Praha 6 - Liboc
Vypracoval: Ing. Jiří Kudlík
Ing. Josef Holub
Zodpovědný projektant: Ing. Josef Holub
autorizovaný inženýr pozemních staveb

Číslo zakázky: 2021_00032
Stupeň dokumentace: DSP
Měřítko: 1:50
Formát: A2
Datum: 07/2022

Název akce: Modernizace Domova sv. Václava – rekonstrukce domova pro seniory a modernizace zázemí služby

Místo stavby: Lázeňská 61, 250 01 Brandýs nad Labem-Stará Boleslav

Investor: ARCIDIECÉZNÍ CHARITA PRAHA, Londýnská 13/44, Vinohrady, 12000 Praha 2

Profese: D.1.4 PLYNOVOD - KOTELNA

Číslo paré: 0 1 2 3 4 5 6 7 8 9

Název výkresu: PŮDORYS 1.PP

Číslo výkresu: 02