


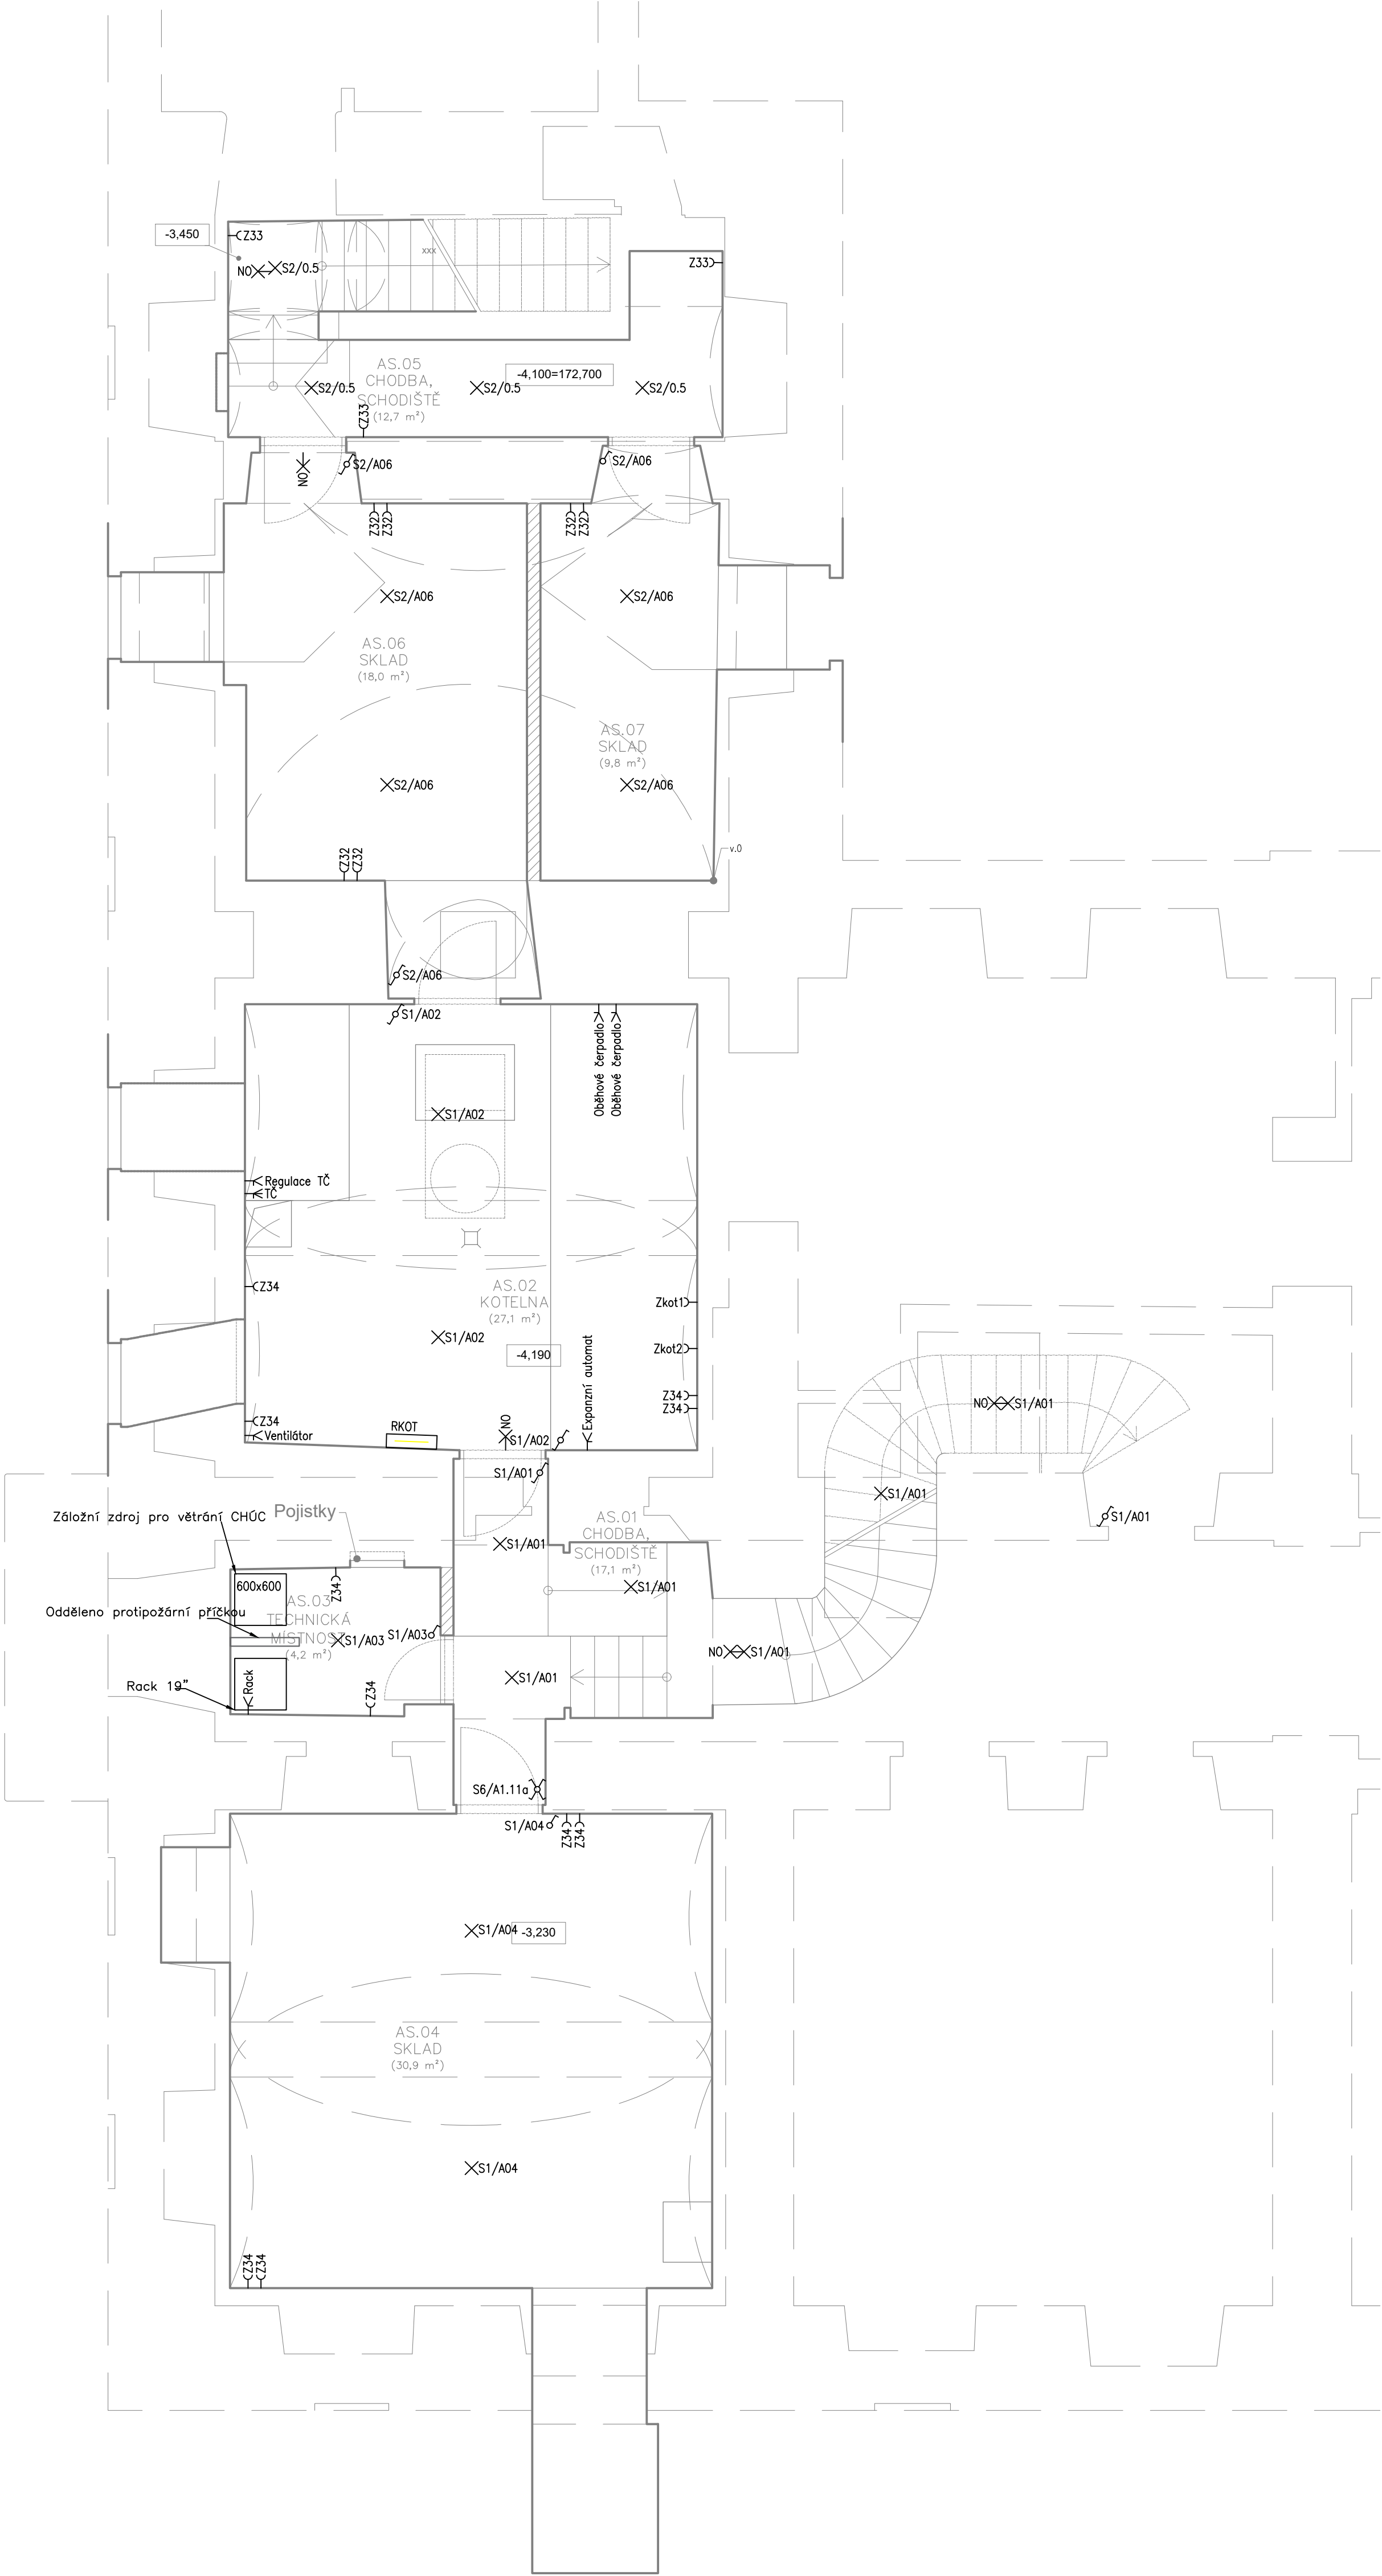

- LEGENDA
- Vypínač č.1
 - Vypínač č.5
 - Vypínač č.6
 - Vypínač č.6+6
 - Vypínač č.7
 - Vypínač č.1 IP44
 - Vypínač č.6 IP44
 - Zásuvka 230V 16A
 - Zásuvka 230V 16A IP44
 - 3F zásuvka 400V
 - Anténní zásuvka
 - Zásuvka pro sdělovací zařízení
 - > Elektrický vývod
 - > Elektrický vývod 1F
 - > Elektrický vývod 3F
 - × Světlo
 - × Světelný vývod
 - ≡ Polybové čidlo
 - Tepelný vypínač – termostat
 - Tepelný vypínač – termostat II
 - Ventilátor
 - Hlásič kouřový – optický
 - ⊕ Uzemnění
 - ☎ Videotelefon – vnitřní jednotka
 - ☎ Videotelefon – vnější jednotka
 - ▬ Rozvaděč
 - ↗ Stoupací vedení
 - ↘ Klesající vedení

POZNÁMKA:
PRO ELEKTROINSTALACI V KOUPELNĚ MUSÍ BÝT DODRŽENA ČSN 332000-7-701 ed.2
KABELAŽ PRO INTERKOM NUTNO UZPŮSOBIT VYBRANÉMU SYSTÉMU. KABELAŽ UTP JE
VHODNÁ PRO PRVKY NAPÁJENÉ Z RDATA PŘES PoE

SOUSTAVA: ~50Hz 230V/400V/TN-S
ZÁKLADNÍ OCHRANA PROUDOVÝMI CHRANIČI, POSPOJOVÁNÍM CY 6
ROZVODY PROVEDENY VODIČI CYKY

INSTALACE BUDE PROVEDENA PODLE ČSN 33 2130 ED.3 A SOUBORU NOREM ČSN 33 2000.
PRO KOUPELNU ZEJMÉNA ČSN 33 2000-7-701 ED.2. INSTALACE BUDE PROVEDENA V OBYTNÝCH MÍSTNOSTECH
SKRYTĚ.
MUSÍ BÝT DODRŽENY POŽADAVKY STAVEBNÍ ČÁSTI NA UKLÁDÁNÍ VEDENÍ A KONCOVÝCH PRVKŮ INSTALACE.
PŘEDEVŠÍM S OHLEDEM NA ZACHOVÁNÍ CELISTVOSTI IZOLAČNÍCH MATERIÁLŮ, FOLIÍ APOD.
VEŠKERÉ UMÍSTĚNÍ PŘÍSTROJŮ MUSÍ BÝT UPŘESNĚNO NA STAVBĚ BĚHEM KONTROLNÍCH DNŮ I V KONEČNÉM
STAVU BUDE KABELAŽ CHRÁNĚNA PŘED MECHANICKÝM POŠKOZENÍM. V MÍSTECH PŘECHODŮ KABELŮ PŘES
OSTRÉ HRANY
BUDOU KABELY UKLÁDÁNY DO CHRÁNICĚK S DOSTATEČNOU MECHANICKOU ODOLNOSTÍ PŘED MONTÁŽÍ
MUSÍ BÝT UMÍSTĚNÍ
VŠECH ČÁSTÍ INSTALACE KOORDINOVÁNO S DALŠÍMI PROFESEMI NA STAVBĚ !!!!



Generální projektant: JIRSA - ARCHITEKTI, s.r.o.
Úzká 705/5, 162 00 Praha 6 - Libeň
Vypracoval: Luboš Tůma
Miroslav Šobek
Zodpovědný projektant: Ing. Lukáš Lev

Číslo zakázky: 2021_00032
Stupeň dokumentace: DSP
Měřítko: 1:50
Formát: 594x841
Datum: 07/2022

Název akce:	Modernizace domova sv. Václava - rekonstrukce domova pro seniory a modernizace zázemí služby
Místo stavby:	Lázeňská 61, 250 01 Brandýs nad Labem-Stará Boleslav
Investor:	ARCIDIECEZNÍ CHARITA PRAHA, Londýnská 13/44, Vinohrady, 12000 Praha 2