


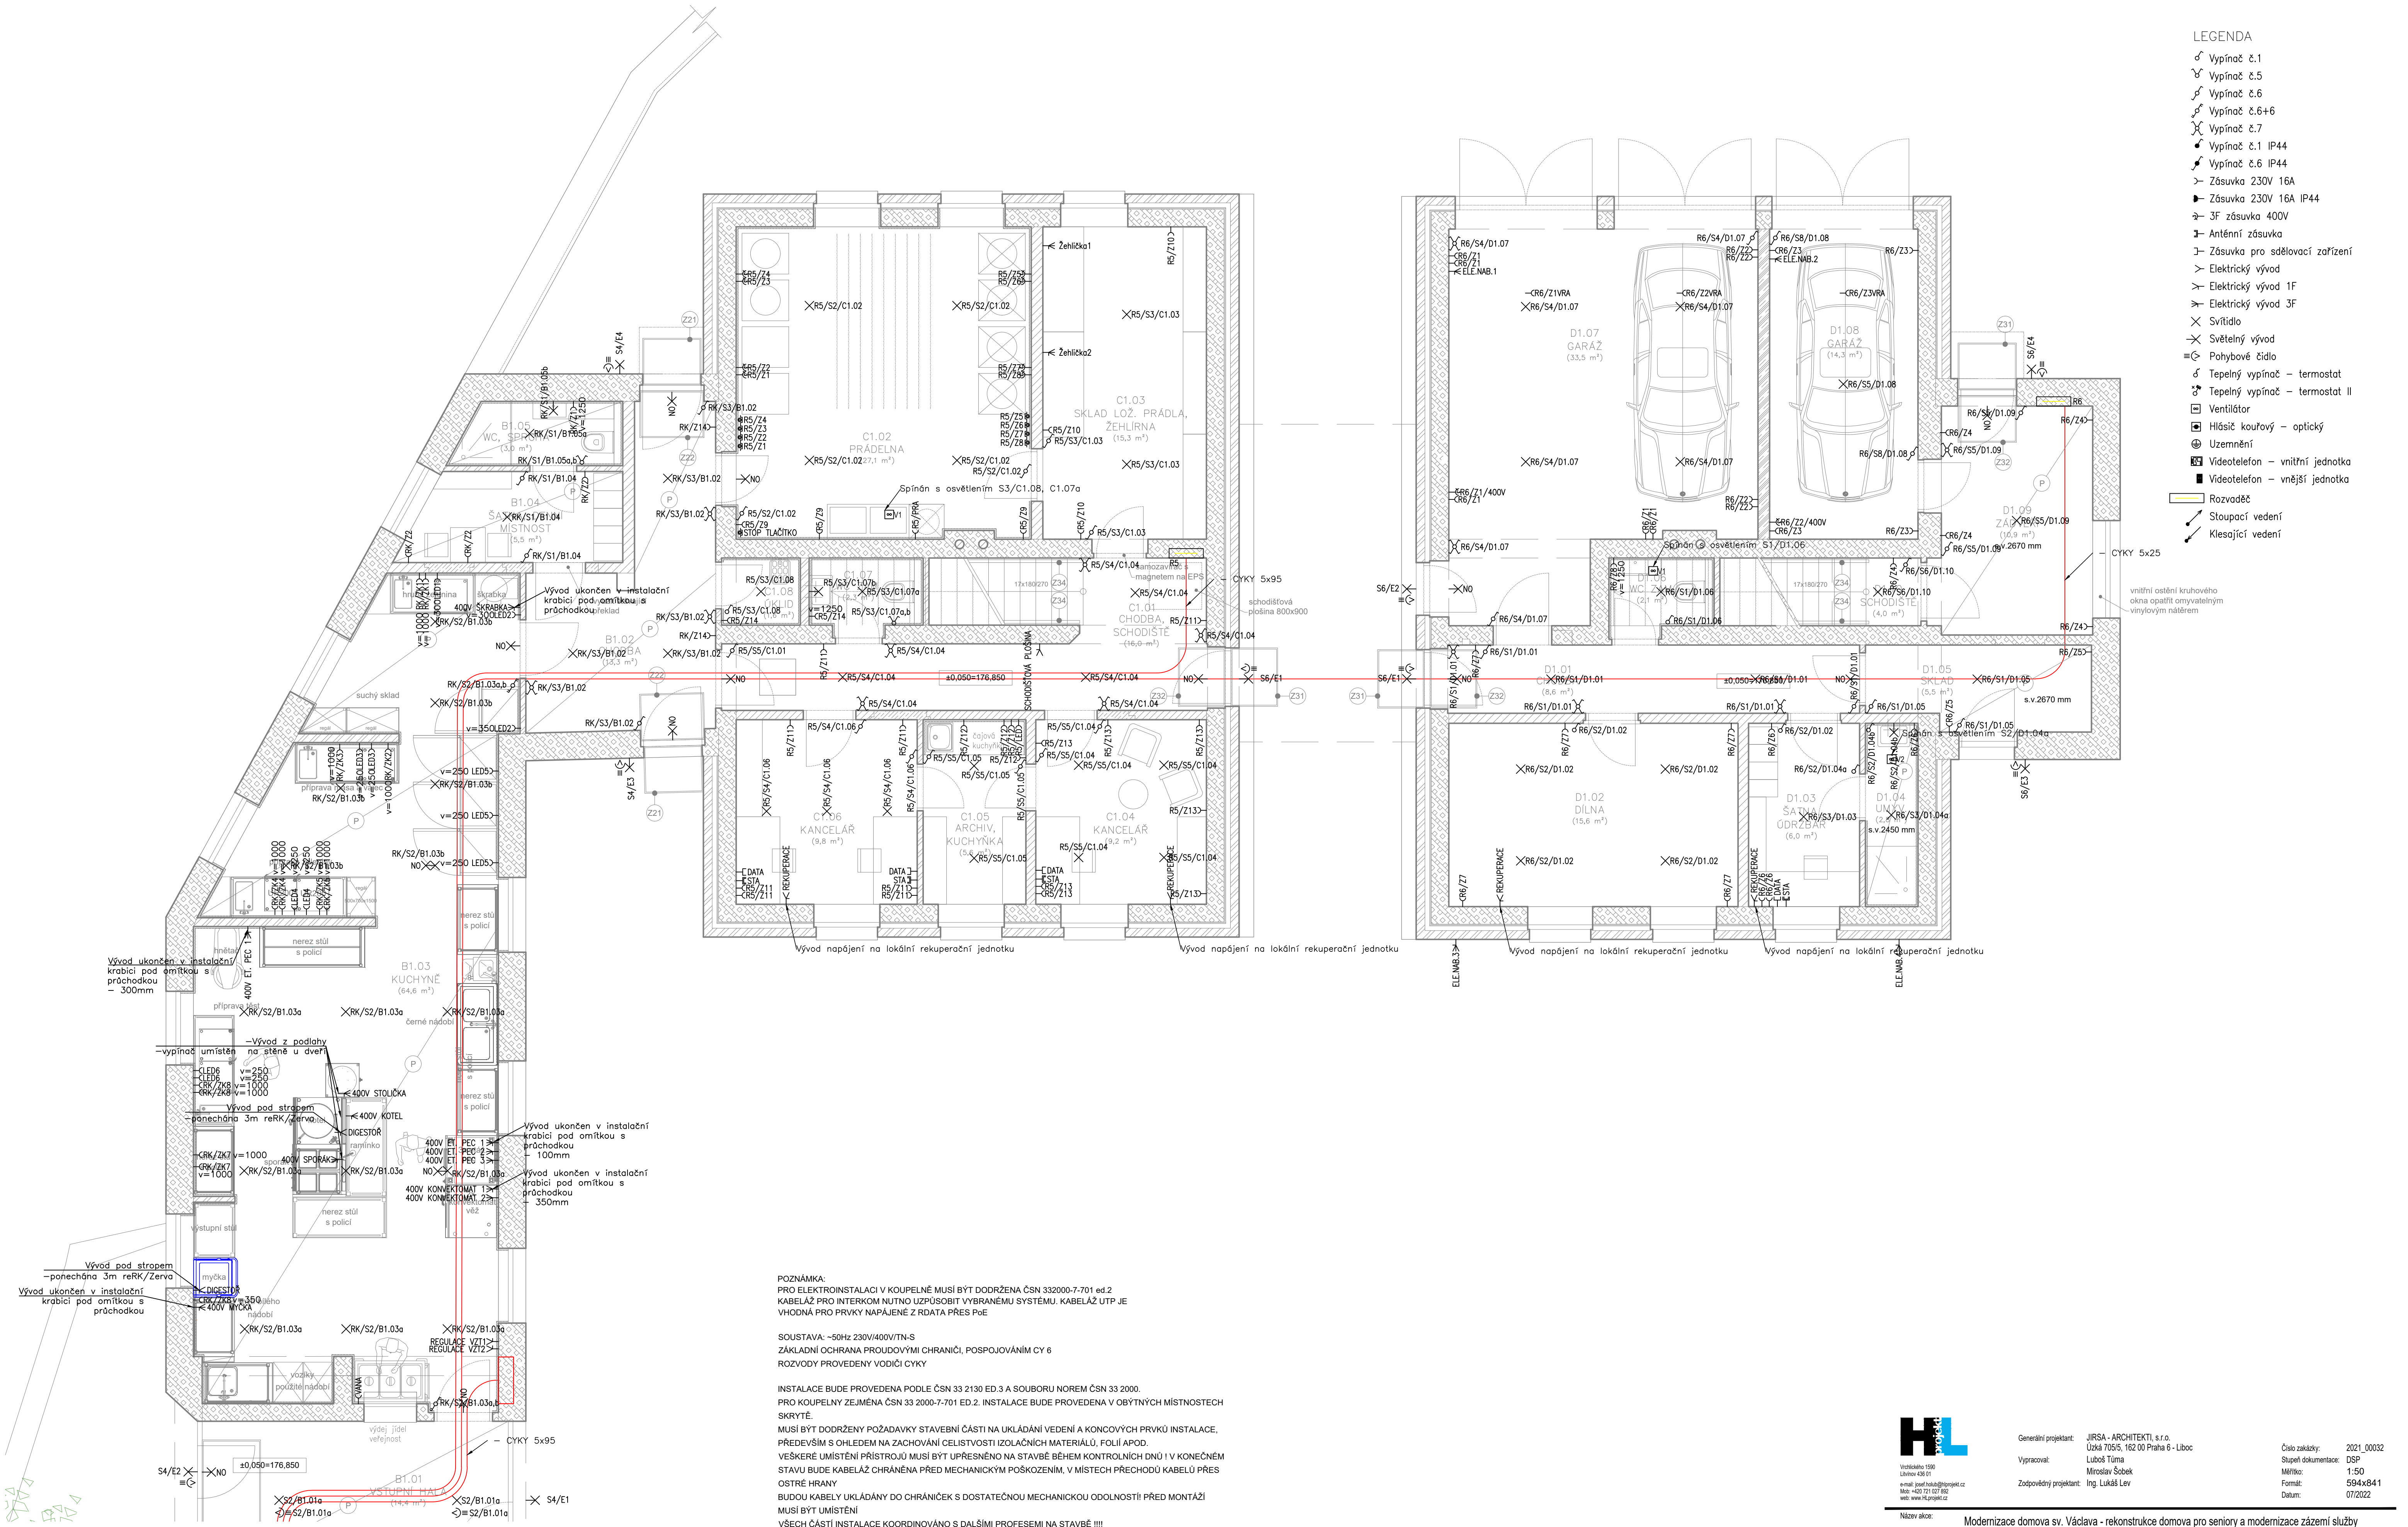

LEGENDA

- ⌂ Vypínač č.1
- ⌂ Vypínač č.5
- ⌂ Vypínač č.6
- ⌂ Vypínač č.6+6
- ⌂ Vypínač č.7
- ⌂ Vypínač č.1 IP44
- ⌂ Vypínač č.6 IP44
- ⌂ Zásuvka 230V 16A
- ⌂ Zásuvka 230V 16A IP44
- ⌂ 3F zásuvka 400V
- ⌂ Anténní zásuvka
- ⌂ Zásuvka pro sdělovací zařízení
- ⌂ Elektrický vývod
- ⌂ Elektrický vývod 1F
- ⌂ Elektrický vývod 3F
- ⌂ Světlo
- ⌂ Světelný vývod
- ⌂ Pohybové čidlo
- ⌂ Tepelný vypínač – termostat
- ⌂ Tepelný vypínač – termostat II
- ⌂ Ventilátor
- ⌂ Hlasič kouřový – optický
- ⌂ Uzemnění
- ⌂ Videotelefon – vnitřní jednotka
- ⌂ Videotelefon – vnější jednotka
- ⌂ Rozvaděč
- ⌂ Stoupací vedení
- ⌂ Klesající vedení

POZNÁMKA:
PRO ELEKTROINSTALACI V KOUPELNĚ MUSÍ BYT DODRŽENA ČSN 332000-7-701 ed.2
KABELAŽ PRO INTERKOM NUTNO UZPŮSOBIT VYBRANÝM SYSTÉMU. KABELAŽ UTP JE
VHODNÁ PRO PRVKY NAPÁJENÉ Z RDATA PŘES PoE

SOUSTAVA: ~50Hz 230V/400V/1N-S
ZÁKLADNÍ OCHRANA PROUDOVÝMI CHRÁNIČI, POSPOJOVÁNÍM CY 6
ROZVODY PROVEDENY VODÍČI CYKY

INSTALACE BUDE PROVEDENA PODLE ČSN 33 2130 ED.3 A SOUBORU NOREM ČSN 33 2000.
PRO KOUPELNY ZEJMÉNA ČSN 33 2000-7-701 ED.2. INSTALACE BUDE PROVEDENA V OBÝTNÝCH MÍSTNOSTECH
SKRYTĚ.
MUSÍ BYT DODRŽENY POŽADAVKY STAVEBNÍ ČÁSTI NA UKLÁDÁNÍ VEDENÍ A KONCOVÝCH PRVKŮ INSTALACE.
PŘEDEVŠÍM S OHLEDEM NA ZACHOVÁNÍ CELISTVOSTI ISOLAČNÍCH MATERIÁLŮ, FOLIÍ APOD.
VEŠKERÉ UMÍSTĚNÍ PŘÍSTROJŮ MUSÍ BYT UPŘESNĚNO NA STAVBĚ BĚHEM KONTROLNÍCH DNŮ I V KONEČNÉM
STAVU BUDE KABELAŽ CHRÁNĚNA PŘED MECHANICKÝM POŠKOZENÍM, V MÍSTĚCH PŘECHODŮ KABELŮ PŘES
OSTŘÍ HRANY
BUDOU KABELY UKLÁDÁNY DO CHRÁNIČEK S DOSTATEČNOU MECHANICKOU ODOLNOSTÍ PŘED MONTÁŽÍ
MUSÍ BYT UMÍSTĚNÍ
VŠECH ČÁSTÍ INSTALACE KOORDINOVÁNO S DALŠÍMI PROFESEMI NA STAVBĚ!!!!



Generální projektant: JIRSA - ARCHITEKTI, s.r.o.
Výpracoval: Luboš Tůma
Zodpovědný projektant: Ing. Lukáš Lev

Číslo zakázky: 2021_00032
Stupeň dokumentace: DSP
Měřítko: 1:50
Formát: 594x841
Datum: 07/2022

Název akce:	Modernizace domova sv. Václava - rekonstrukce domova pro seniory a modernizace zázemí služby
Místo stavby:	Lázeňská 61, 250 01 Brandýs nad Labem-Stará Boleslav
Investor:	ARCIDIEČEŇNÍ CHARITA PRAHA, Londýnská 13/44, Vinohrady, 12000 Praha 2