


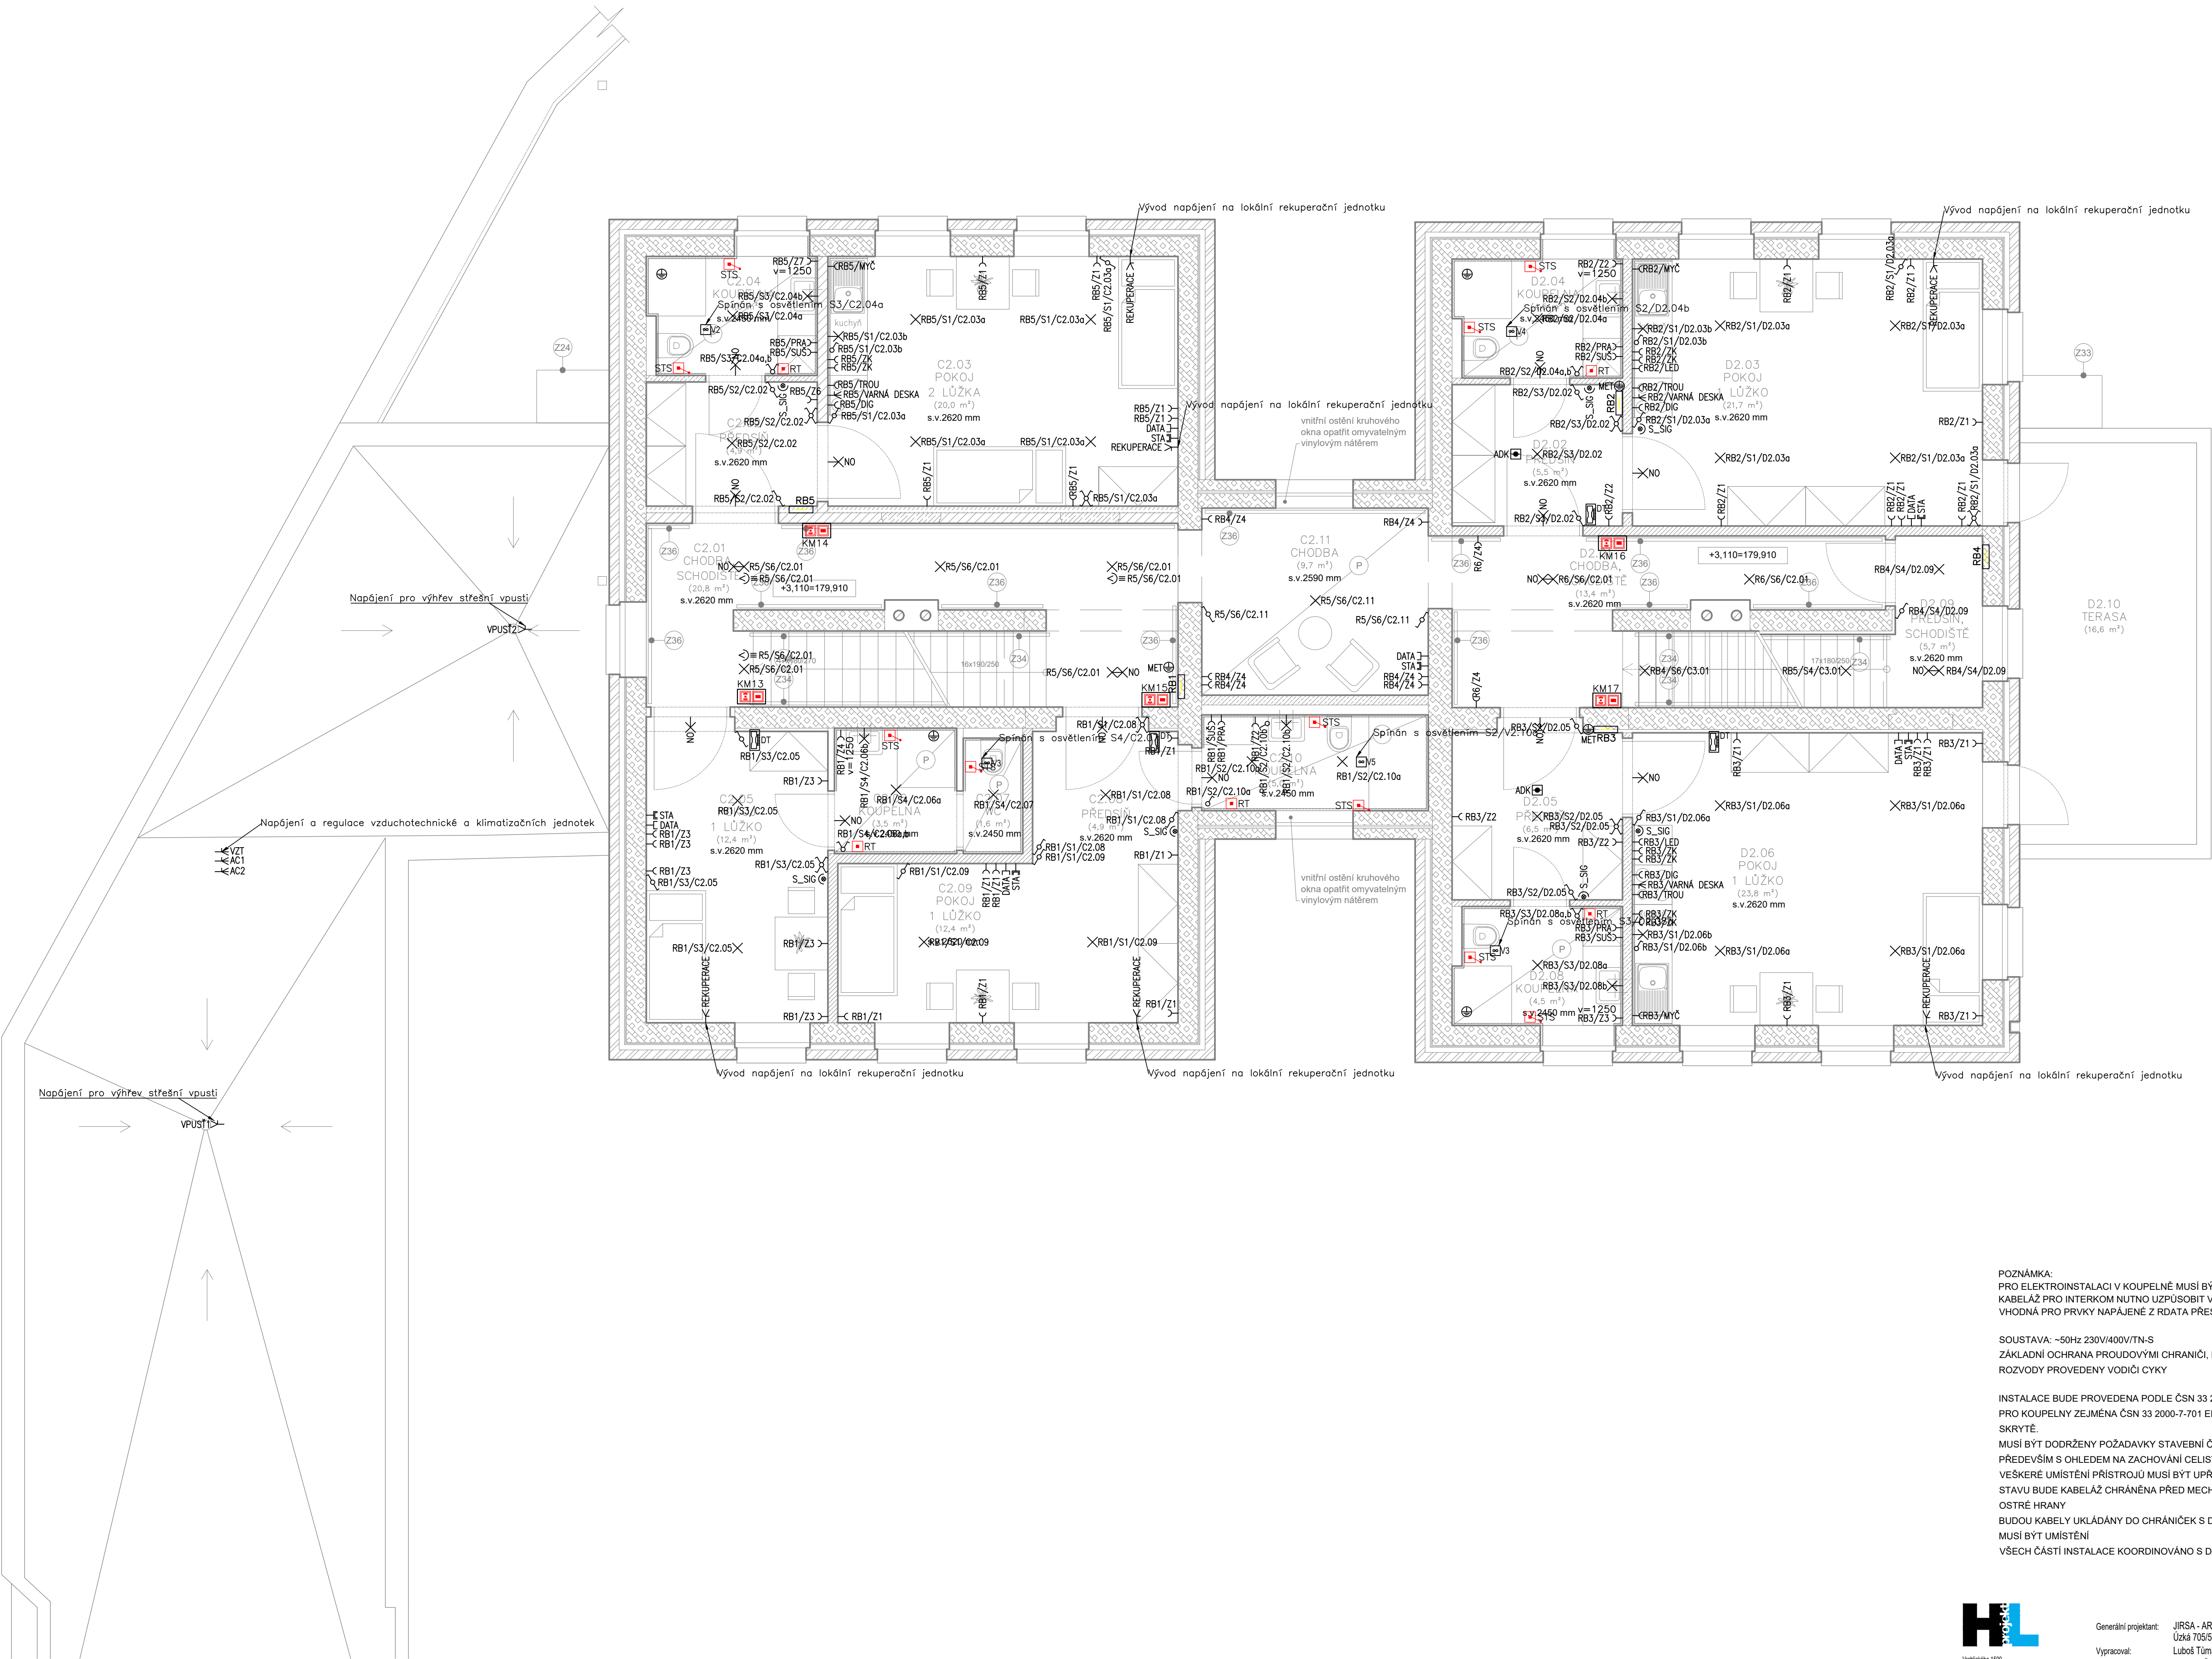

- LEGENDA
- ⏻ Vypínač č.1
 - ⏻ Vypínač č.5
 - ⏻ Vypínač č.6
 - ⏻ Vypínač č.6+6
 - ⏻ Vypínač č.7
 - ⏻ Vypínač č.1 IP44
 - ⏻ Vypínač č.6 IP44
 - Zásuvka 230V 16A
 - Zásuvka 230V 16A IP44
 - 3F zásuvka 400V
 - Anténní zásuvka
 - Zásuvka pro sdělovací zařízení
 - Elektrický vývod
 - Elektrický vývod 1F
 - Elektrický vývod 3F
 - ⦿ Světlo
 - ⦿ Světelný vývod
 - ⦿ Pohybové čidlo
 - ⦿ Tepelný vypínač – termostat
 - ⦿ Tepelný vypínač – termostat II
 - ⦿ Ventilátor
 - ⦿ Hlasič kouřový – optický
 - ⦿ Uzemnění
 - ⦿ Videotelefon – vnitřní jednotka
 - ⦿ Videotelefon – vnější jednotka
 - ▬ Rozvaděč
 - ↗ Stoupací vedení
 - ↘ Klesající vedení

- LEGENDA
- ▬ SIGNALIZAČNÍ PANEL
 - ▬ KONTROLNÍ MODUL
 - ▬ RESETOVACÍ TLAČÍTKO
 - ▬ SIGNÁLNÍ TLAČÍTKO SE SŇUROU
 - ▬ BZUČÁK

POZNÁMKA:
PRO ELEKTROINSTALACI V KOUPELNĚ MUSÍ BÝT DOODRŽENA ČSN 332000-7-701 ed.2
KABELÁŽ PRO INTERKOM NUTNO UŽPŮSOBIT VYBRANÉMU SYSTÉMU. KABELÁŽ UTP JE
VHODNÁ PRO PRVKY NAPÁJENÉ Z RDATA PŘES PoE

SOUSTAVA: ~50Hz 230V/400V/ITN-S
ZÁKLADNÍ OCHRANA PROUDOVÝMI CHRÁNIČI, POSPOJOVÁNÍM CY 6
ROZVODY PROVEDENY VODIČI CYKY

INSTALACE BUDE PROVEDENA PODLE ČSN 33 2130 ED.3 A SOUBORU NOREM ČSN 33 2000.
PRO KOUPELNU ZEJMÉNA ČSN 33 2000-7-701 ED.2. INSTALACE BUDE PROVEDENA V OBYTNÝCH MÍSTNOSTECH
SKRYTĚ.
MUSÍ BÝT DOODRŽENY POŽADAVKY STAVEBNÍ ČÁSTI NA UKLÁDÁNÍ VEDENÍ A KONCOVÝCH PRVKŮ INSTALACE,
PŘEDEVŠÍM S OHLEDEM NA ZACHOVÁNÍ CELISTVOSTI IZOLAČNÍCH MATERIÁLŮ, FOLIÍ APOD.
VEŠKERÉ UMÍSTĚNÍ PŘÍSTROJŮ MUSÍ BÝT UPŘESNĚNO NA STAVBĚ BĚHEM KONTROLNÍCH DNŮ ! V KONEČNÉM
STAVU BUDE KABELÁŽ CHRÁNĚNA PŘED MECHANICKÝM POŠKOZENÍM, V MÍSTECH PŘECHODŮ KABELŮ PŘES
OSTŘÍ HRANY
BUDOU KABELY UKLÁDANY DO CHRÁNIČEK S DOSTATEČNOU MECHANIKOU ODOLNOSTÍ PŘED MONTÁŽÍ
MUSÍ BÝT UMÍSTĚNÍ
VŠECH ČÁSTÍ INSTALACE KOORDINOVÁNO S DALŠÍMI PROFESEMI NA STAVBĚ !!!!



Generální projektant: JIRSA - ARCHITEKTI, s.r.o.
Úzká 705/5, 162 00 Praha 6 - Libeň
Vypracoval: Luboš Tůma
Miroslav Šobek
Zodpovědný projektant: Ing. Lukáš Lev

Číslo zakázky: 2021_00032
Stupeň dokumentace: DSP
Měřítko: 1:50
Formát: 594x841
Datum: 07/2022

Název akce:	Modernizace domova sv. Václava - rekonstrukce domova pro seniory a modernizace zázemí služby
Místo stavby:	Lázeňská 61, 250 01 Brandýs nad Labem-Stará Boleslav
Investor:	ARCIDIECZŇNÍ CHARITA PRAHA, Londýnská 13/44, Vinohrady, 12000 Praha 2

Profese: D1.4 - ELEKTROINSTALACE Číslo par: 0123456789

Název výkresu: PŮDORYS 2.NP - SO02, SO03 Číslo výkresu: 06