


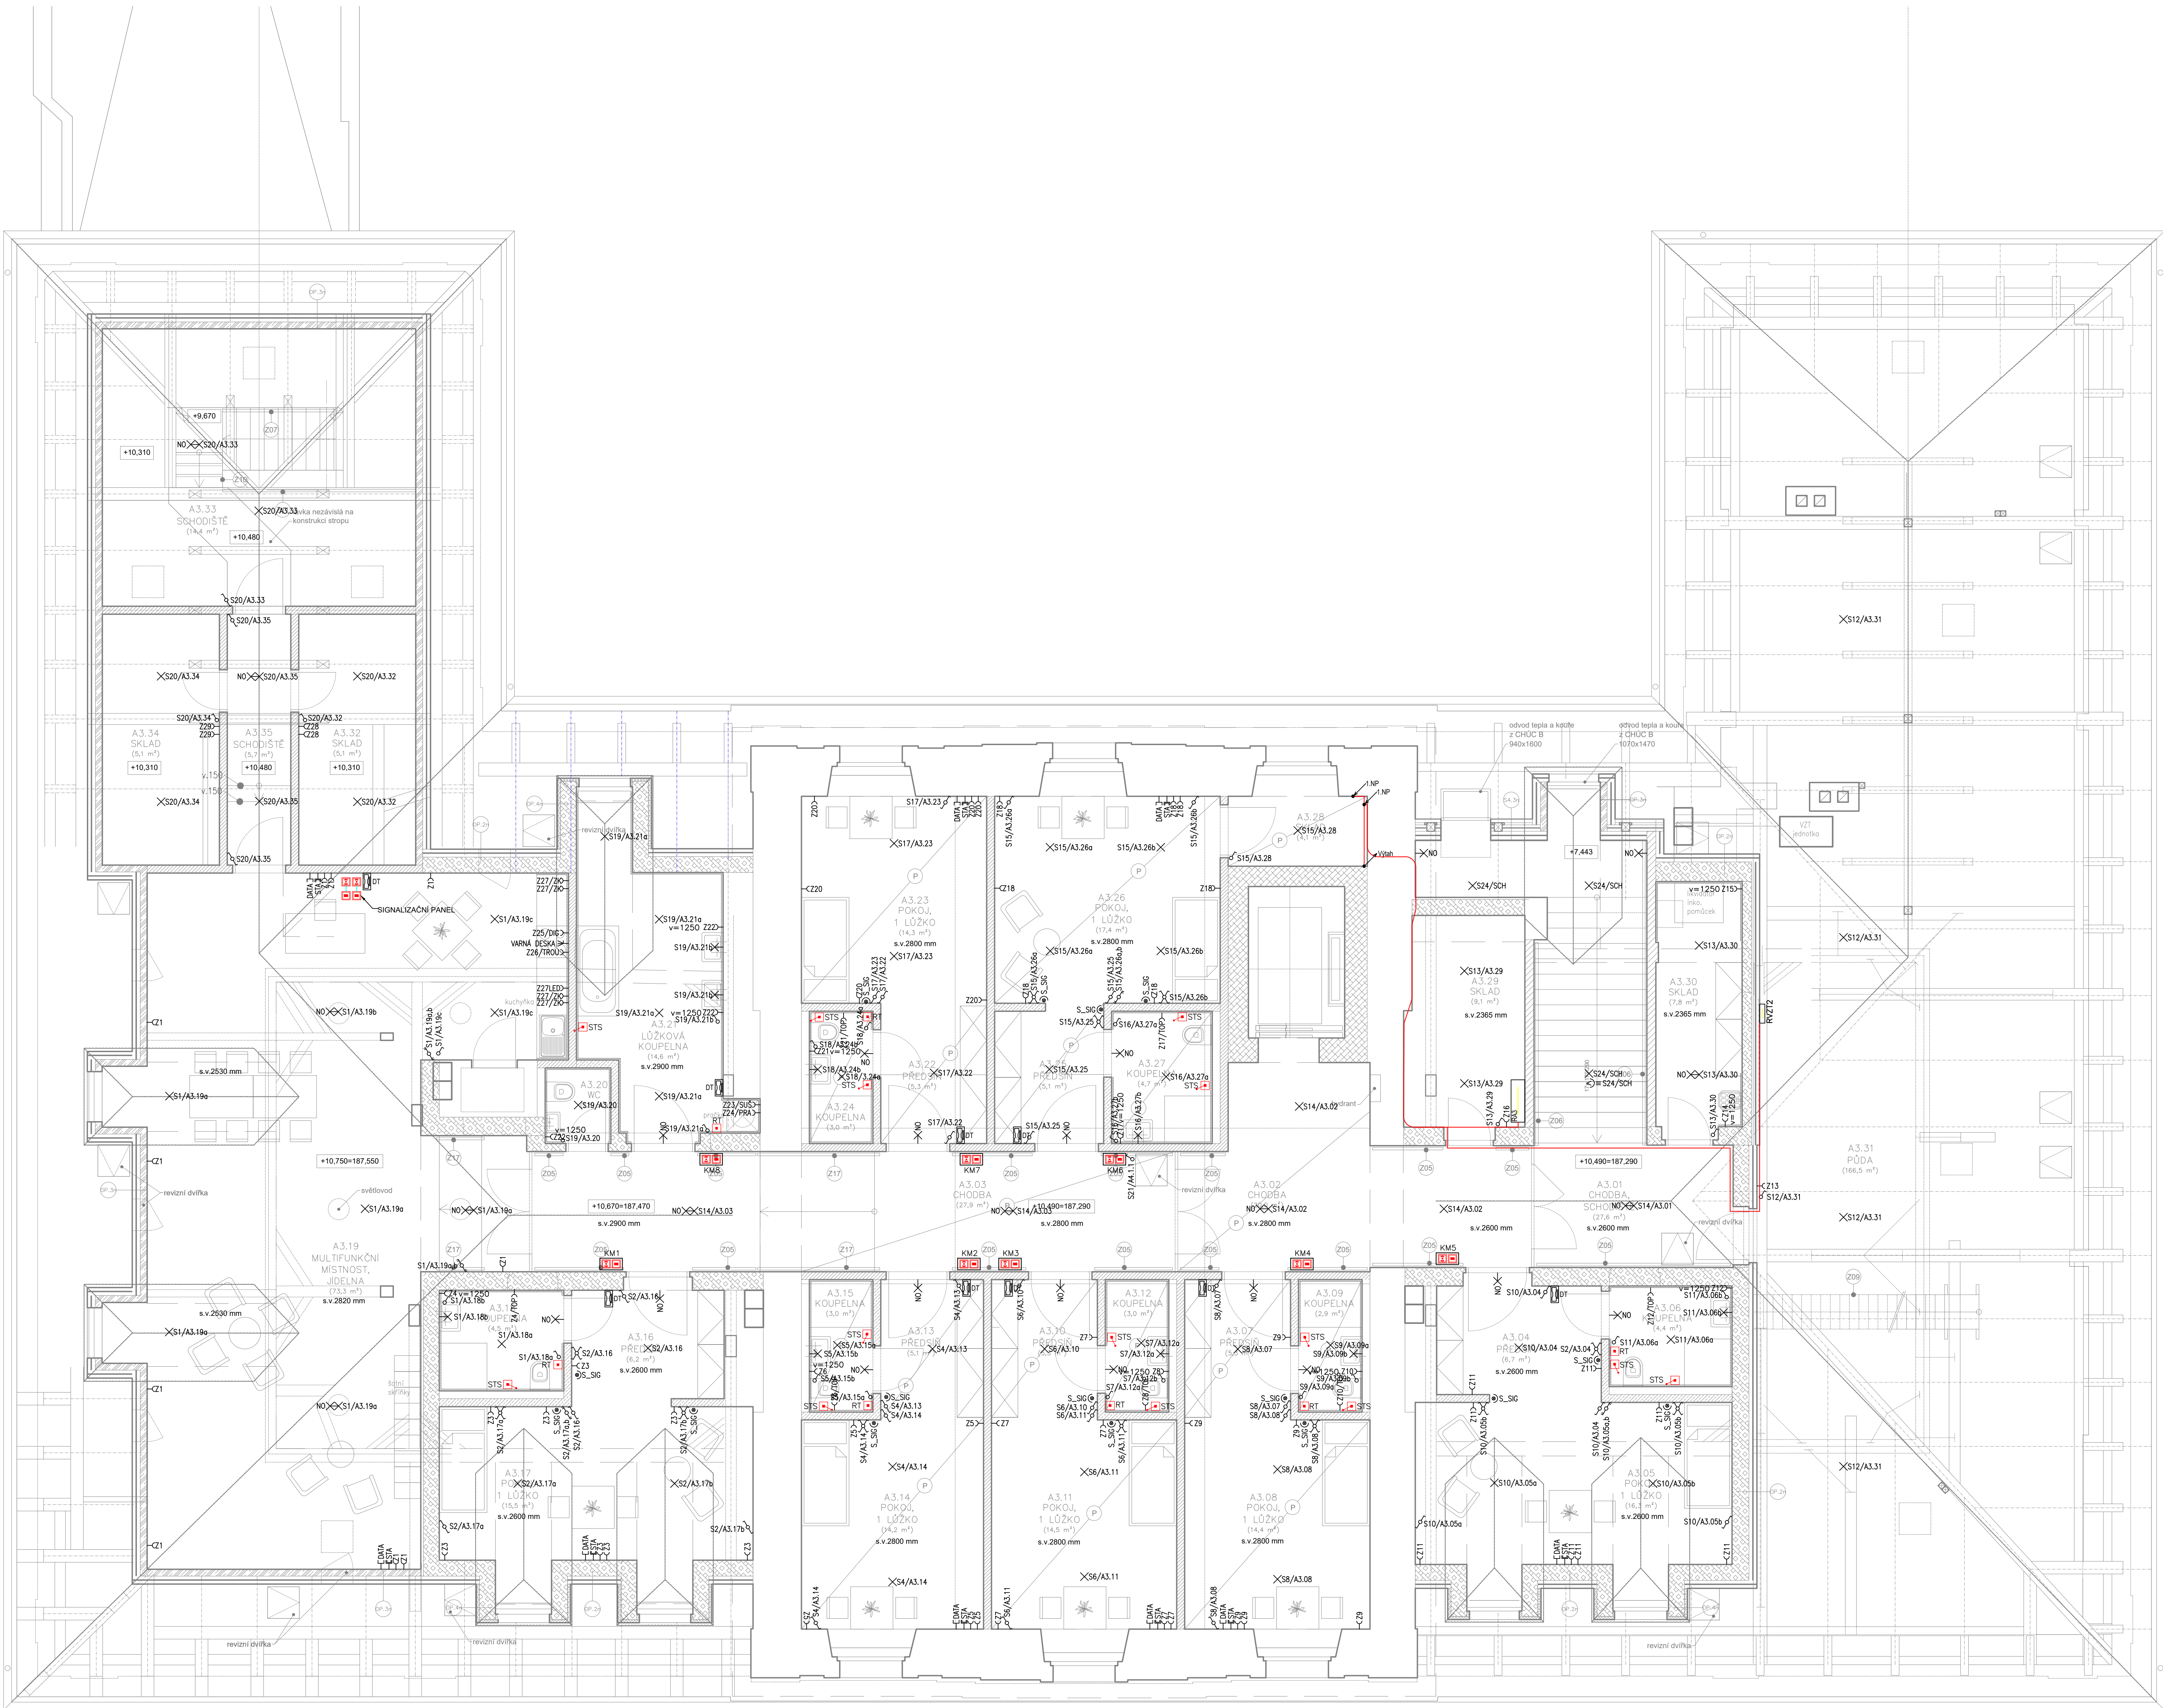

- LEGENDA
- ⚡ Vypínač č.1
 - ⚡ Vypínač č.5
 - ⚡ Vypínač č.6
 - ⚡ Vypínač č.6+6
 - ⚡ Vypínač č.7
 - ⚡ Vypínač č.1 IP44
 - ⚡ Vypínač č.6 IP44
 - Zásuvka 230V 16A
 - Zásuvka 230V 16A IP44
 - 3F zásuvka 400V
 - Anténní zásuvka
 - Zásuvka pro sdělovací zařízení
 - Elektrický vývod
 - Elektrický vývod 1F
 - Elektrický vývod 3F
 - × Svítilna
 - × Světelný vývod
 - ⊞ Pohybové čidlo
 - ⚡ Tepelný vypínač – termostat
 - ⚡ Tepelný vypínač – termostat II
 - ⊞ Ventilátor
 - ⊞ Hlásič kouřový – optický
 - ⊞ Uzemnění
 - ⊞ Videotelefon – vnitřní jednotka
 - ⊞ Videotelefon – vnější jednotka
 - ▬ Rozvaděč
 - ▬ Stoupací vedení
 - ▬ Klesající vedení

- LEGENDA
- SIGNALIZAČNÍ PANEĽ
 - KONTROLNÍ MODUL
 - RESETOVACÍ TLAČÍTKO
 - SIGNALNÍ TLAČÍTKO SE ŠNÓROU
 - BZUČÁK

POZNÁMKA:
PRO ELEKTROINSTALACI V KOUPELNĚ MUSÍ BYT DODRŽENA ČSN 332000-7-701 ed 2
KABELAŽ PRO INTERIOR NUTNO UŽÍVAT VYBRANÉHO SYSTÉMU. KABELAŽ UTP JE
VHODNÁ PRO PRVKY NAPÁJENÉ Z RDATA PŘES PSE
SOUTAVNA - 50Hz 230V/400V/1N/3S
ZÁKLADNÍ OCHRANA PROUDOVÝMI CHRÁNIČI, POSPOJOVÁNÍM CY 6
ROZVODY PROVEDENY VODIČI CYKY
INSTALACE BUDE PROVEDENA POOLE ČSN 33 2130 ED 3 A SOUBORU NOREM ČSN 33 2000.
PRO KOUPELNU JEŽEJENÁ ČSN 33 2000-7-701 ED 2. INSTALACE BUDE PROVEDENA V OBYTNÝCH MÍSTNOSTECH
SKRYTĚ.
MUSÍ BYT DODRŽENY POŽADAVKY STAVEBNÍ ČÁSTI NA UKLÁDÁNÍ VEDENÍ A KONCOVÝCH PRVKŮ INSTALACE,
PŘEDEVŠÍM S OHLEDEM NA ZACHOVÁNÍ CELISTVOSTI IZOLAČNÍCH MATERIÁLŮ, FOLII APOD.
VEŠKERÉ UMÍSTĚNÍ PŘÍSTROJŮ MUSÍ BYT UPRÁVNĚNO NA STAVBĚ BĚHEM KONTROLNÍCH DNŮ I V KONEČNÉM
STAVU BUDE KABELAŽ CHRÁNĚNA PŘED MECHANICKÝM POŠKOZENÍM, V MÍSTĚCH PŘECHODŮ KABELŮ PŘES
OSTŘÍ HRANY
BUDOU KABELY UKLÁDANY DO CHRÁNIČEK S DOSTATEČNOU MECHANICKOU ODOLNOSTÍ PŘED MONTÁŽÍ
MUSÍ BYT UMÍSTĚNÍ
VŠECH ČÁSTÍ INSTALACE KOORDINOVÁNO S DALŠÍM PROFESÍMI NA STAVBĚ !!!

 HL Inženýring Lidová 48/61 150 000 Praha 5 e-mail: hl@hlprojekt.cz web: www.hlprojekt.cz	Generální projektant: JIRSA - ARCHITEXTIL s.r.o. Ústí 7055, 162 00 Praha 6 - Libeň		Číslo zakázky: 2021_00032
	Výpracoval: Luboš Tuma		Stupeň dokumentace: DSP
	Zodpovědný projektant: Ing. Lukáš Lev		Měřítko: 1:50
			Formát: A4/A1/A0/A0
Datum: 07/2022			
Název stavby: Modernizace domova sv. Václava - rekonstrukce domova pro seniory a modernizace zázemí služby			
Místo stavby: Lázeňská 61, 250 01 Brandýs nad Labem-Stará Boleslav			
Investor: ARCIDIJEČNÍ CHARITA PRAHA, Londýnská 1344, Vinohrady, 12000 Praha 2			
Průběh: D1.4 - ELEKTROINSTALACE			
Číslo paré: 0123456789			
Název výkresu: PŮDORYS 3.NP - SO01			
Číslo výkresu: 07			