


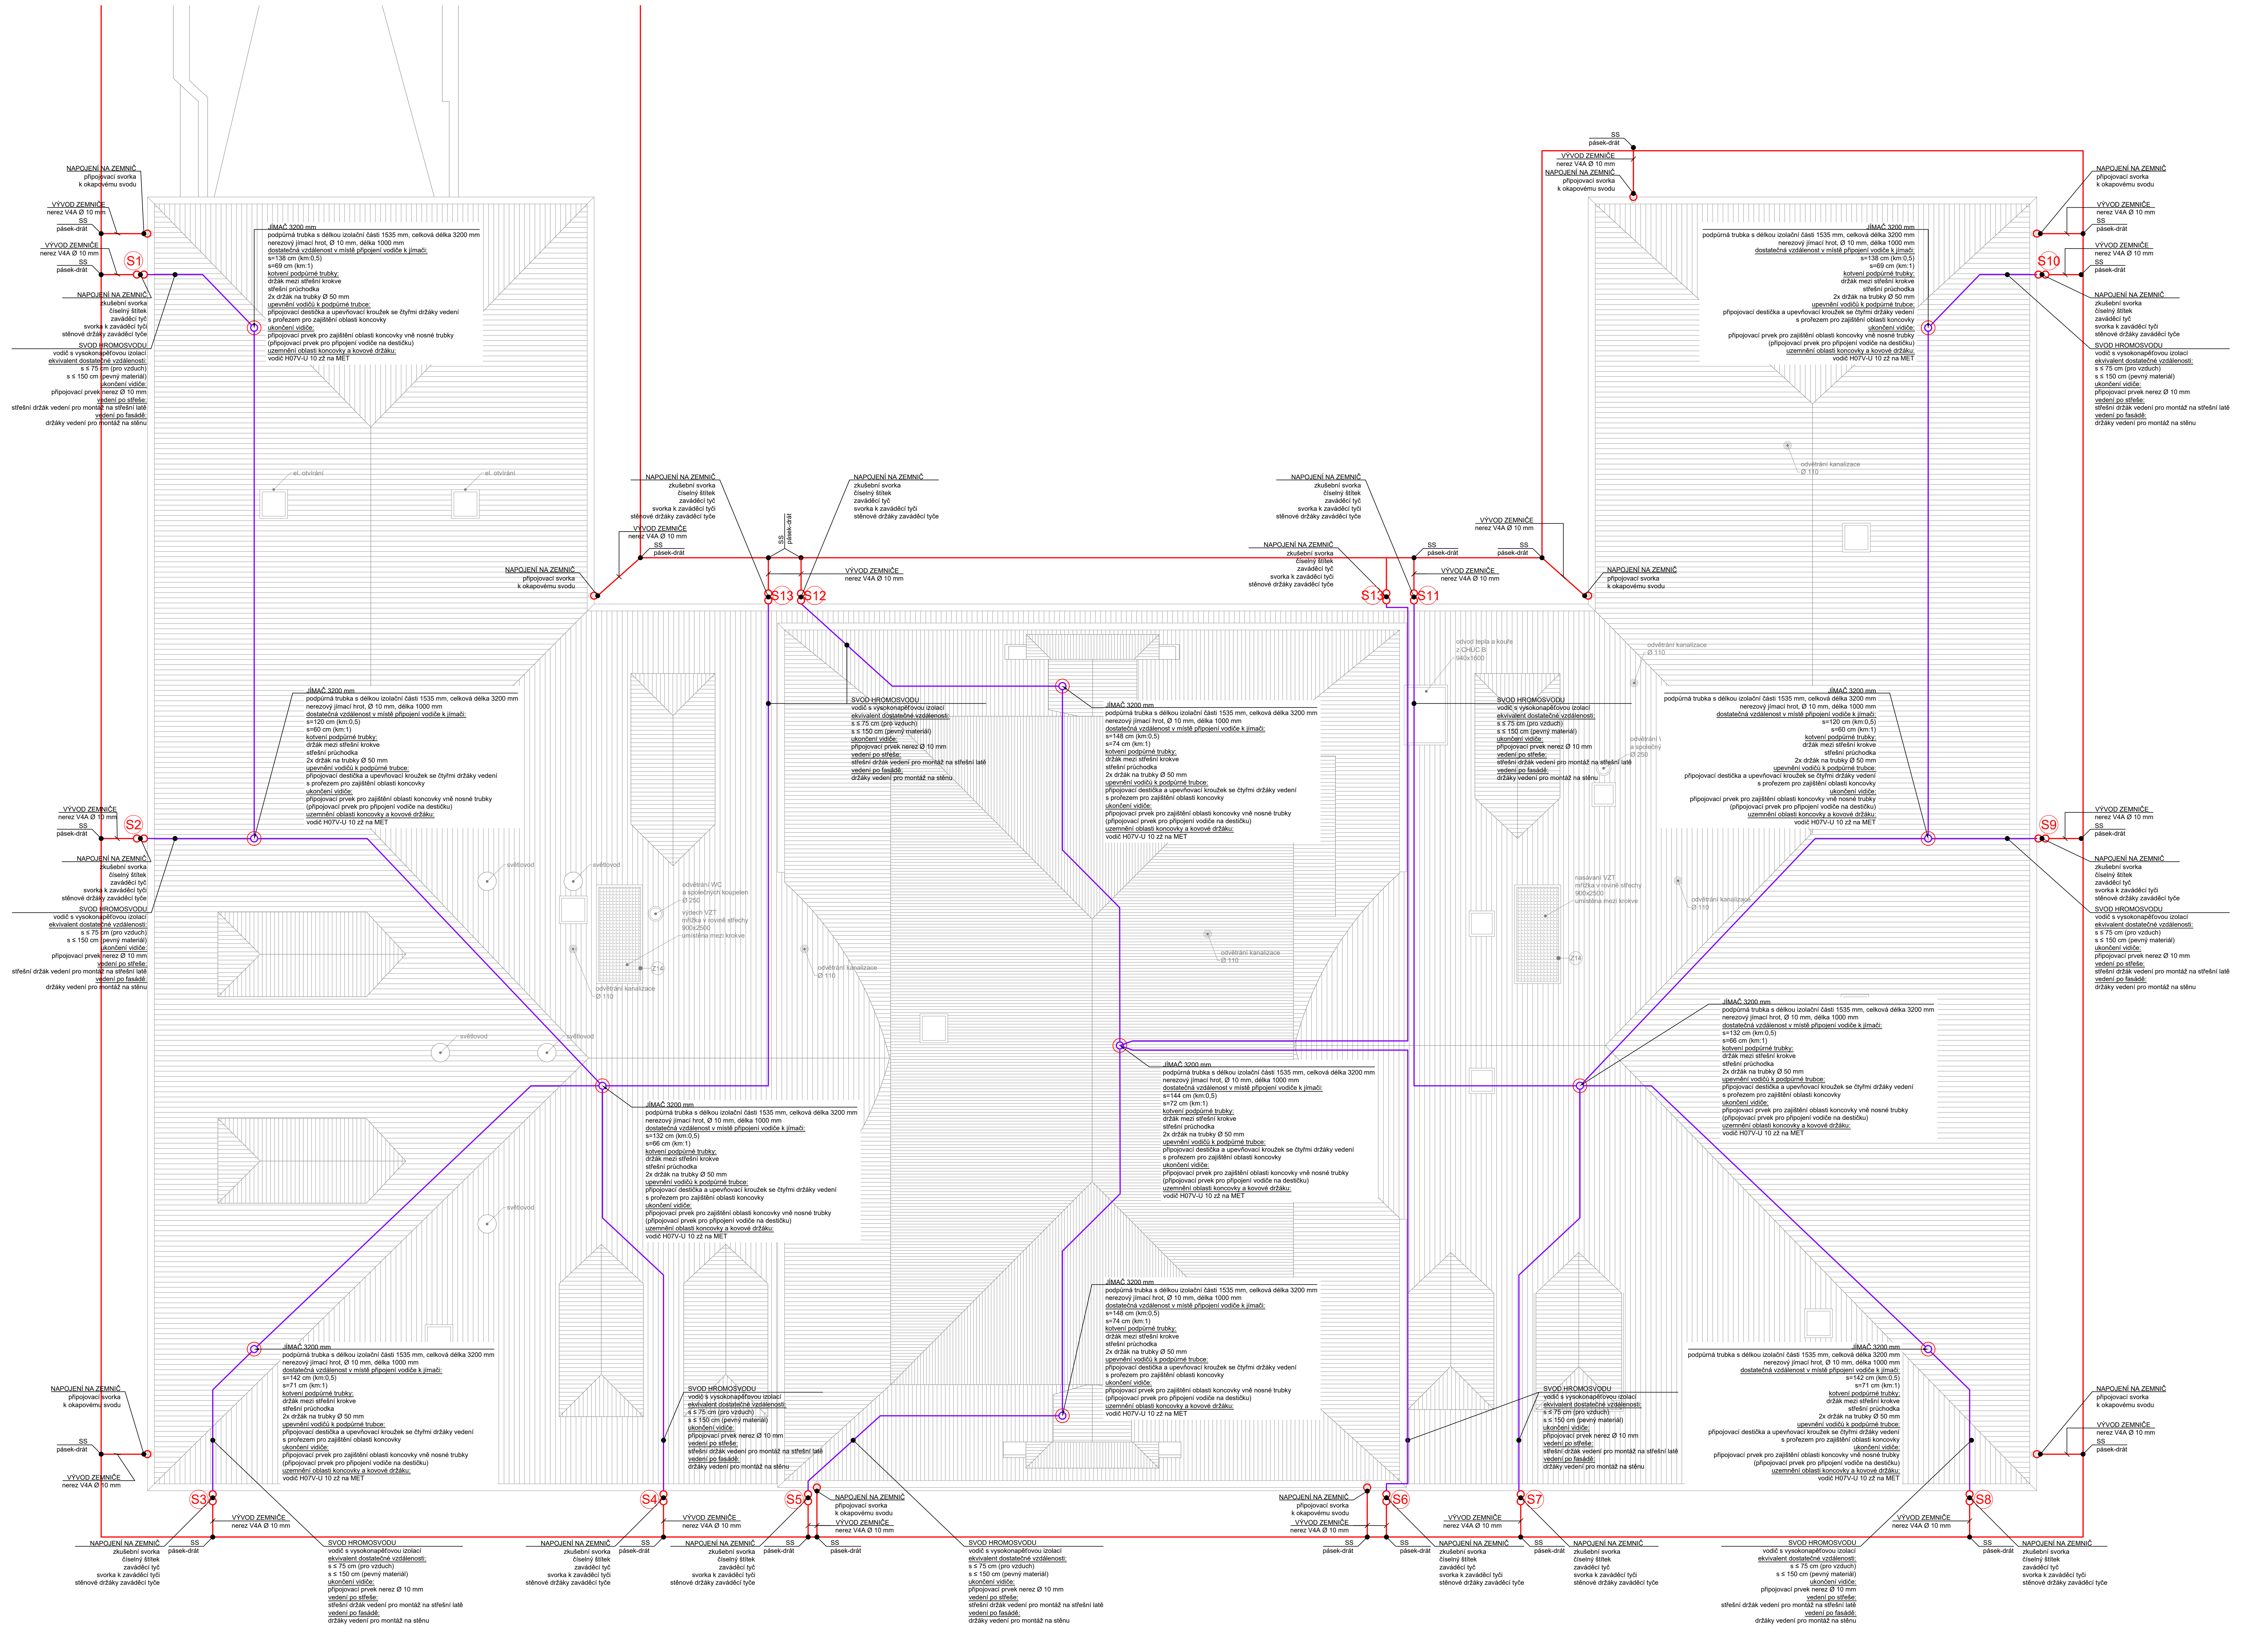

	Generální projektant: JIRSA - ARCHITEXTIL s.r.o.		Číslo zakázky: 2021_0032	
	Úloha: TOS, 102-20 Praha 5 - Liboc		Stupeň dokumentace: DSP	
	Výpracoval: Luboš Toma		Měřítko: 1:50	
	Zodpovědný projektant: Ing. Lukáš Lev		Datum: 07/2022	

Název stavby:	Modernizace domova sv. Václava - rekonstrukce domova pro seniory a modernizace zázemí služby		
Místo stavby:	Lázeňská 61, 250 01 Brandýs nad Labem-Stará Boleslav		
Investor:	ARCIDIEČNÍ CHARITA PRAHA, Londýnská 1344, Vnohřady, 12000 Praha 2		
Průběh:	D1.4 - ELEKTROINSTALACE		Číslo parčí: 0123456789
Název výkresu:	PŮDORYS STŘECHY - SO01		Číslo výkresu: 11