


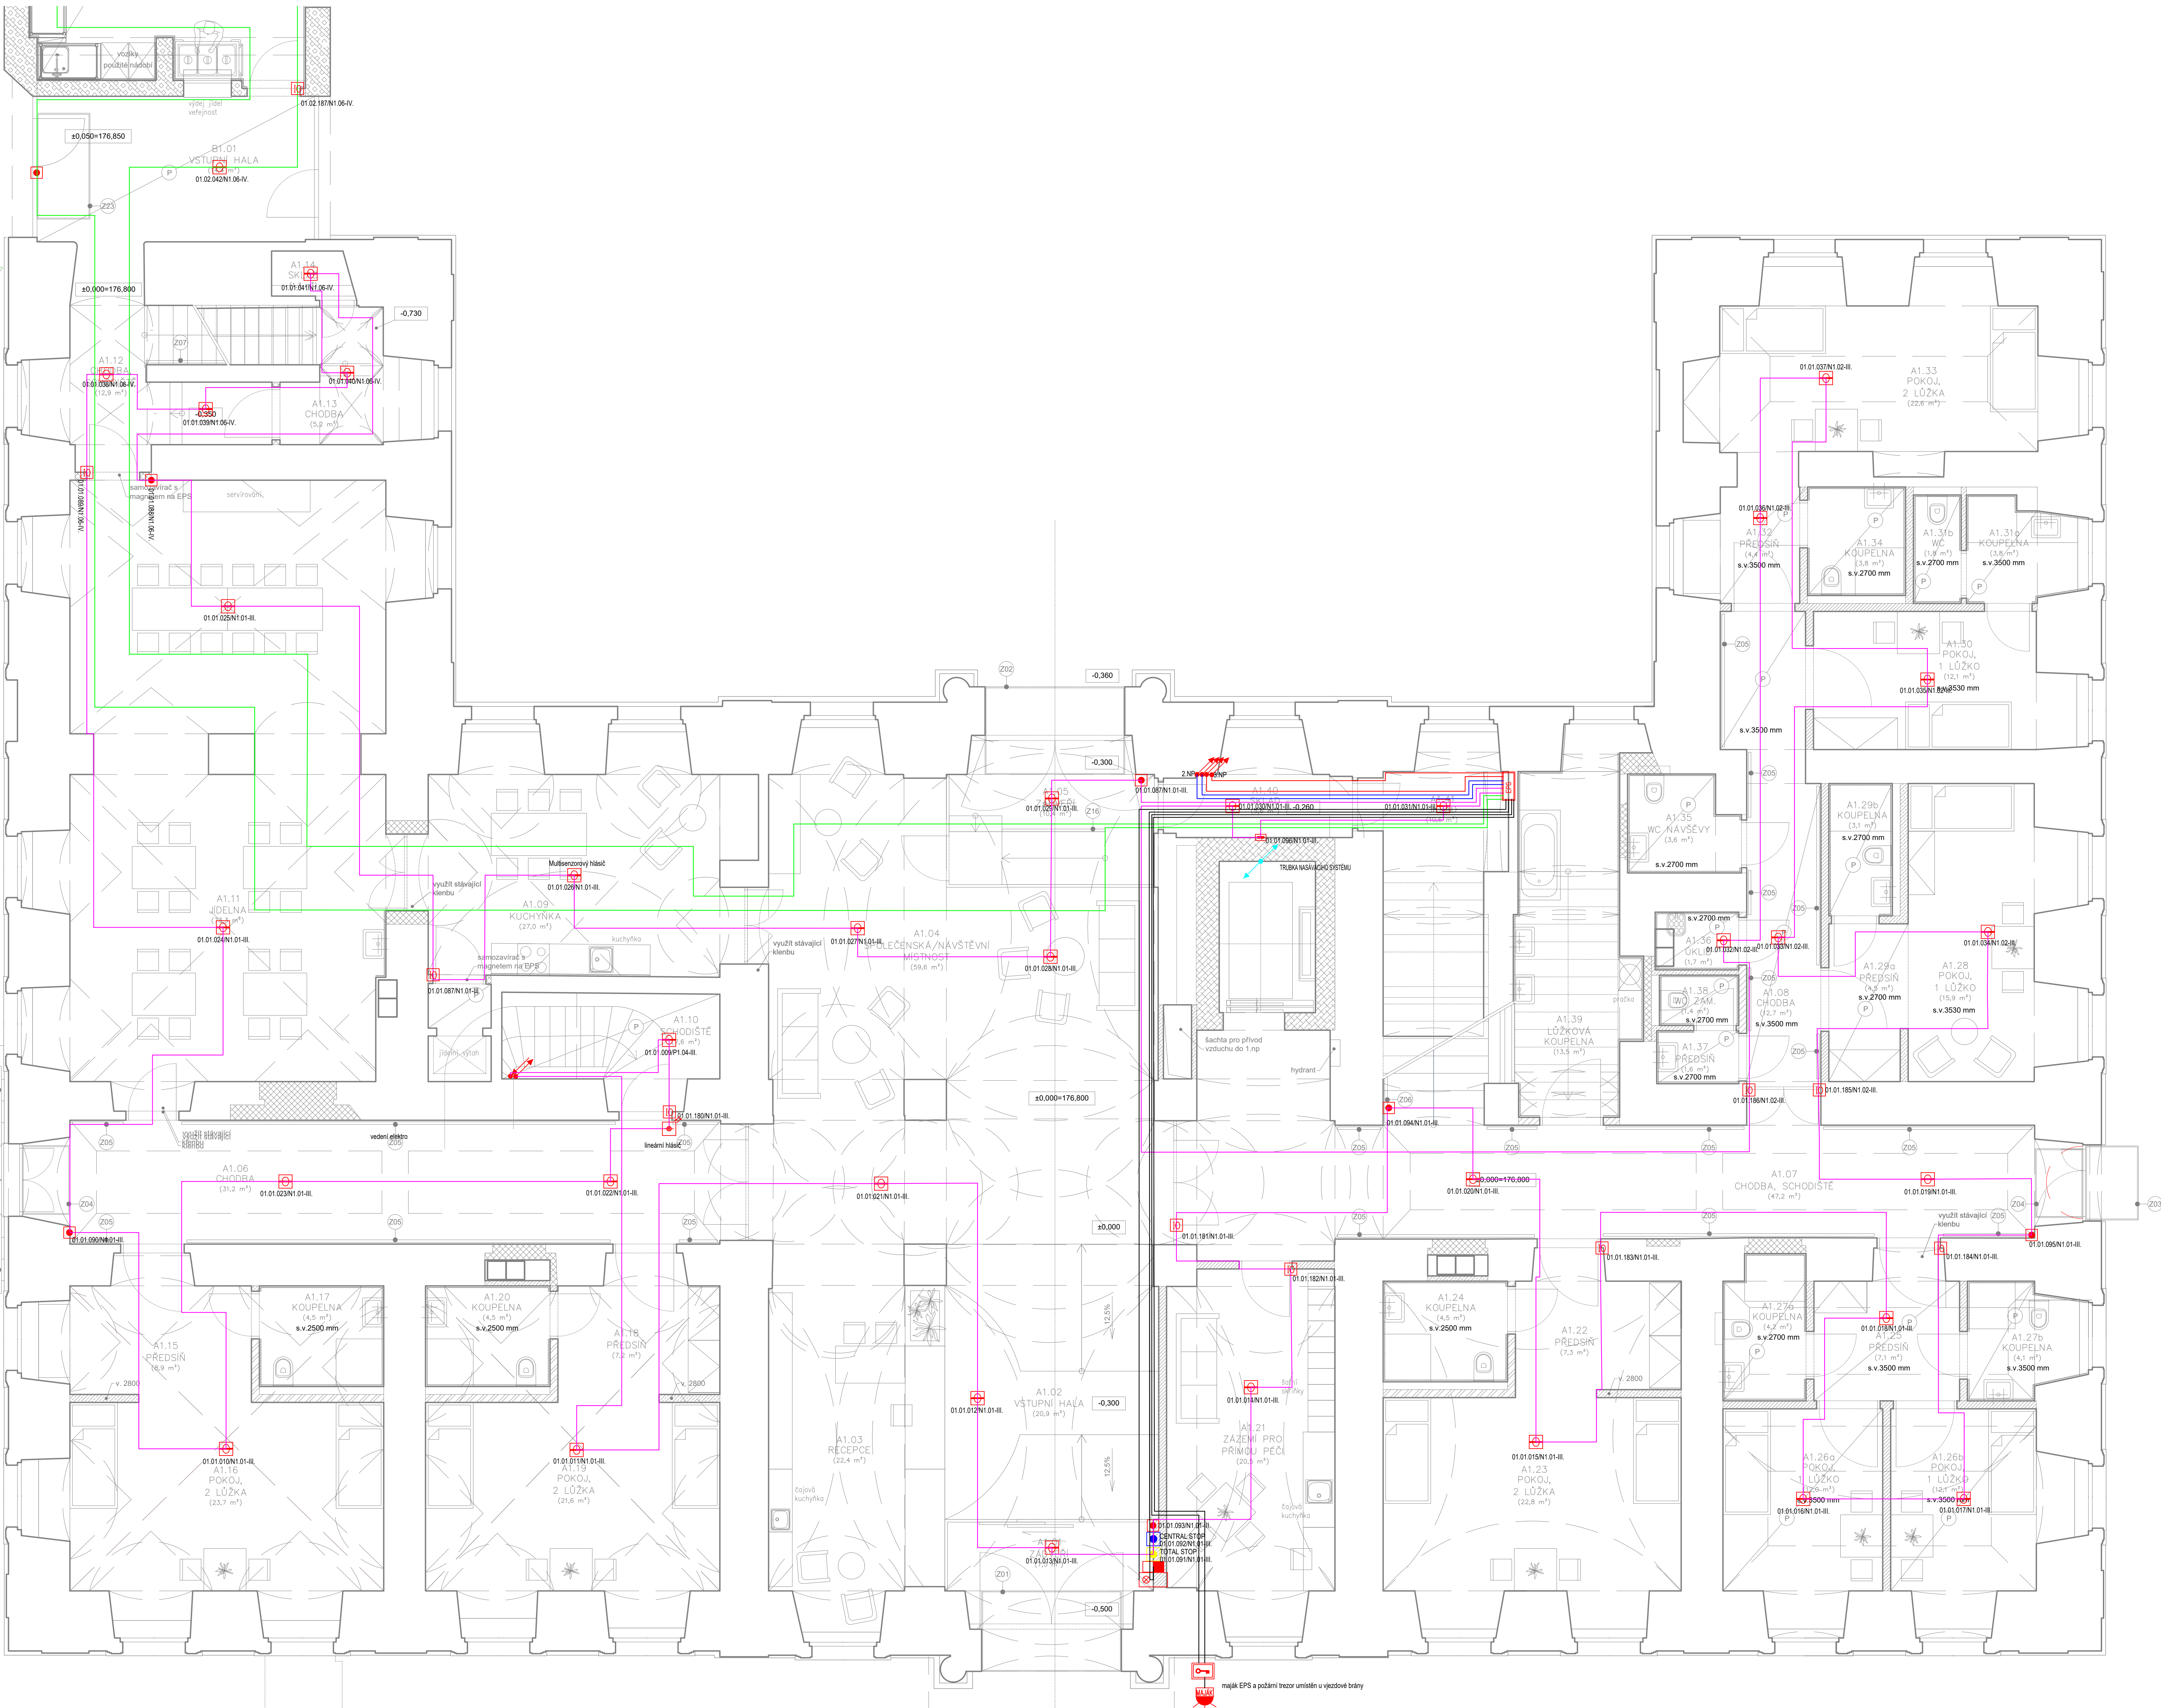

LEGENDA EPS

- Ústředna EPS
- Opticko kouřový hlásič MTD 533X
- Opticko kouřový hlásič s hlasovým výstupem MTD 533X-SP
- Požární tlačítko MXP 545X-2
- Panel OPPO
- Požární rozhlas
- PARALELNÍ TABLO
- Samozavírač na EPS
- Zařízení dálkového přenosu
- Požární trezor
- Maják EPS
- nasávací systém ASD 535-XX
- trubka nasávacího systému
- Lineární topelní kabel
- HLAŠIČOVÁ LINKA 01 – KABEL JB-Y(SU)Y 2x2x0,8
- HLAŠIČOVÁ LINKA 02 – KABEL JB-Y(SU)Y 2x2x0,8
- HLAŠIČOVÁ LINKA 03 – KABEL JB-Y(SU)Y 2x2x0,8
- HLAŠIČOVÁ LINKA 04 – KABEL JB-Y(SU)Y 2x2x0,8



Generální projektant: JIRSA - ARCHITEXTIL s.r.o.
Ústava 7055, 162 00 Praha 6 - Libeň
Výpracoval: Miroslav Štěpánek
Zodpovědný projektant: Ing. Lukáš Lev

Číslo zakázky: 2021_00032
Stupeň dokumentace: DSP
Měřítko: 1:50
Formát: 341x1100
Datum: 07/2022

Název stavby: Modernizace domova sv. Václava - rekonstrukce domova pro seniory a modernizace zázemí služby

Místo stavby: Lázeňská 61, 250 01 Brandýs nad Labem-Stará Boleslav

Investor: ARCIDIJEČNÍ CHARITA PRAHA, Londýnská 1344, Vinohrady, 12000 Praha 2

Průběh: D1.4 - ELEKTROINSTALACE

Číslo par.: 0123456789

Název výkresu: PŮDORYS 1.NP - SO01 - EPS

Číslo výkresu: 14