


Mezipodesta nad 2 NP

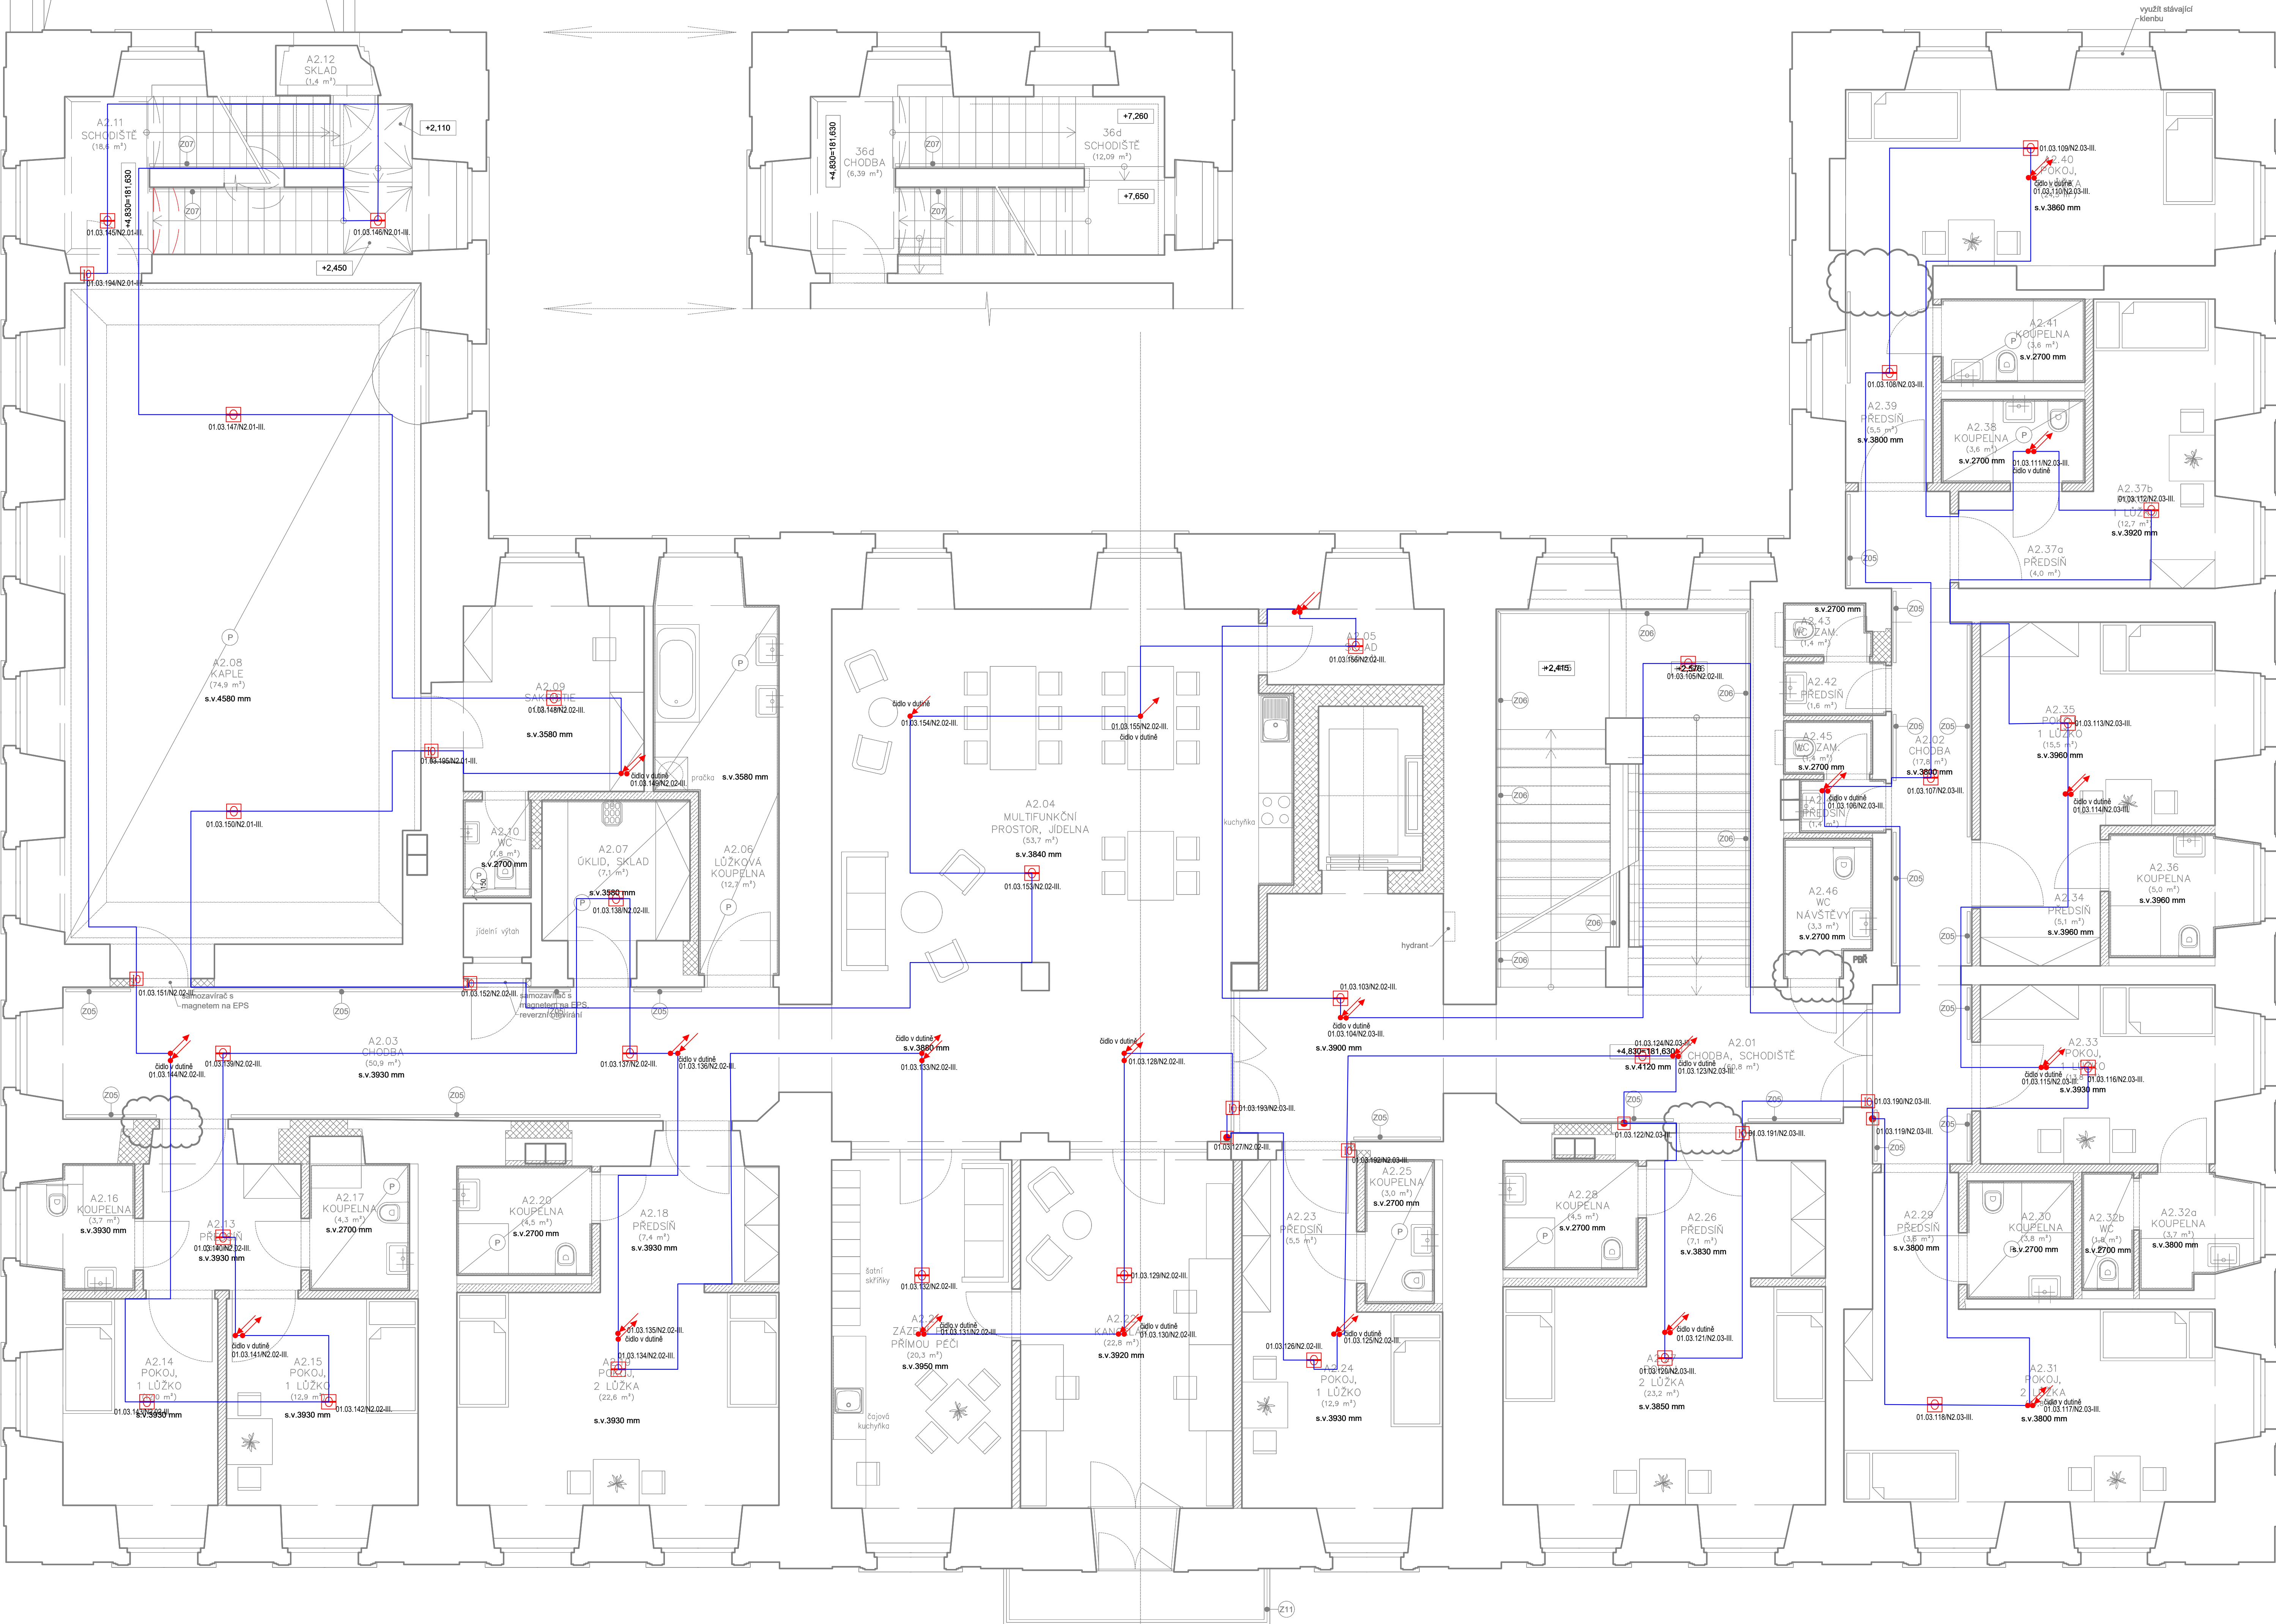

LEGENDA EPS

- Ústředna EPS
- Opticko kouřový hlásič MTD 533X
- Opticko kouřový hlásič s hlasovým výstupem MTD 533X-SP
- Požární tlačítko MXP 545X-2
- Panel OPPO
- Požární rozhlas
- PARALELNÍ TABLO
- Samozavírač na EPS
- Zařízení dálkového přenosu
- Požární trezor
- Maják EPS
- nasávací systém ASD 535-XX
- trubka nasávacího systému
- Lineární topotní kabel
- HLÁŠIČOVÁ LINKA 01 – KABEL JB-Y(SU)Y 2x2x0,8
- HLÁŠIČOVÁ LINKA 02 – KABEL JB-Y(SU)Y 2x2x0,8
- HLÁŠIČOVÁ LINKA 03 – KABEL JB-Y(SU)Y 2x2x0,8
- HLÁŠIČOVÁ LINKA 04 – KABEL JB-Y(SU)Y 2x2x0,8



Generální projektant: JIRSA - ARCHITEKT s.r.o.
Ústřední: Lázeňská 61, 250 01 Brandýs nad Labem-Stará Boleslav
Výpracoval: Lukáš Tůma
Miroslav Štěpánek
Zodpovědný projektant: Ing. Lukáš Lev

Číslo zakázky: 2021_00032
Stupeň dokumentace: DSP
Měřítko: 1:50
Formát: A4/A1/A2/A3
Datum: 07/2022

Název stavby: Modernizace domova sv. Václava - rekonstrukce domova pro seniory a modernizace zázemí služby
Místo stavby: Lázeňská 61, 250 01 Brandýs nad Labem-Stará Boleslav
Investor: ARDIEČNÍ CHARITA PRAHA, Londýnská 1344, Vinohrady, 12000 Praha 2

Průběh: D1.4 - ELEKTROINSTALACE
Název výkresu: PŮDORYS 2.NP - SO01 - EPS
Číslo paré: 0123456789
Číslo výkresu: 16