

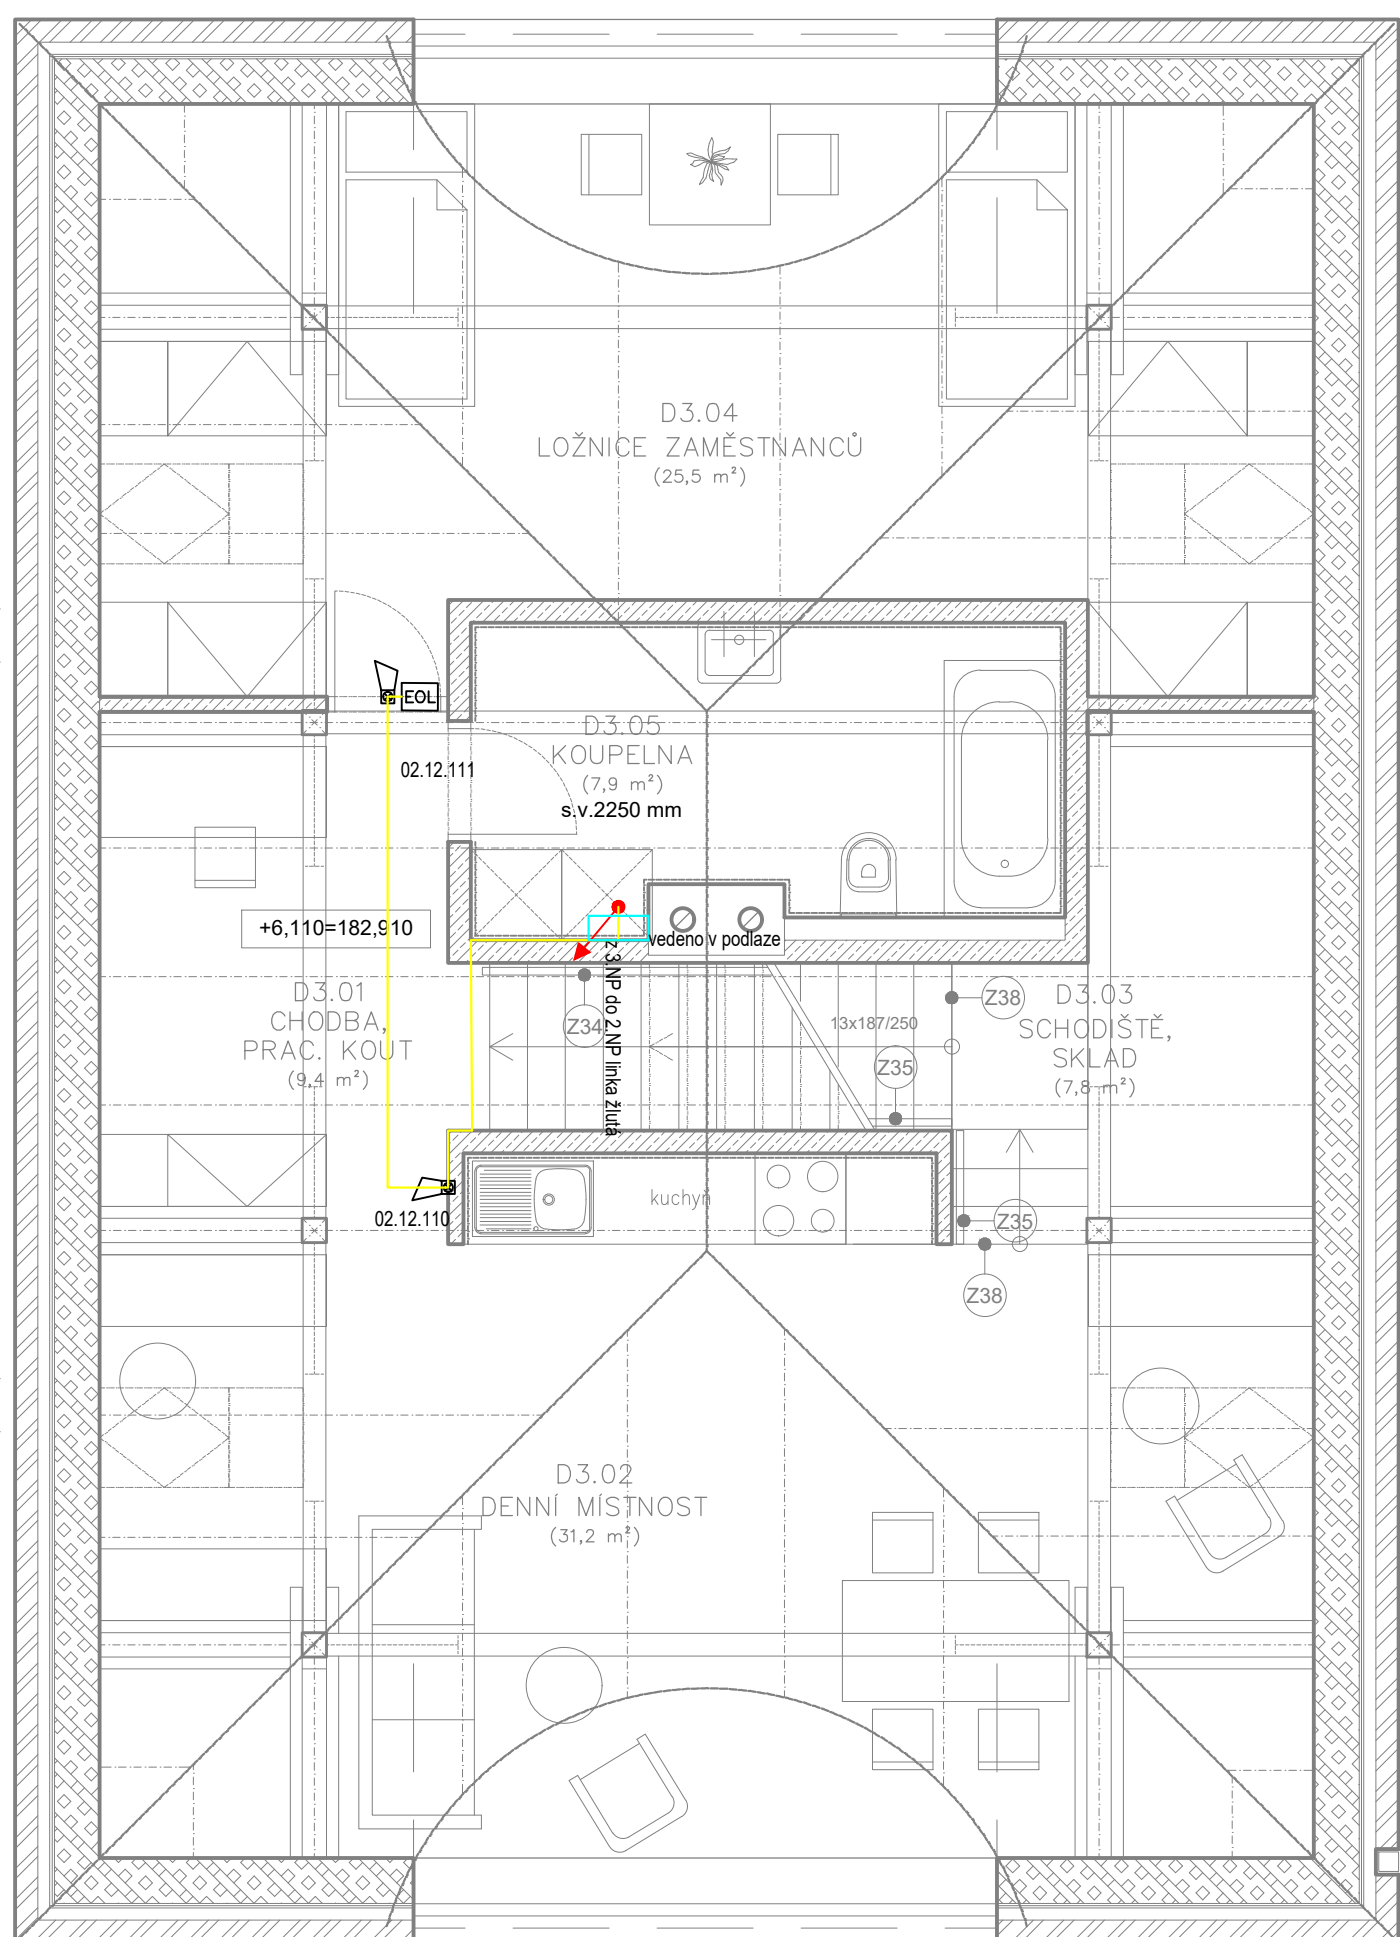


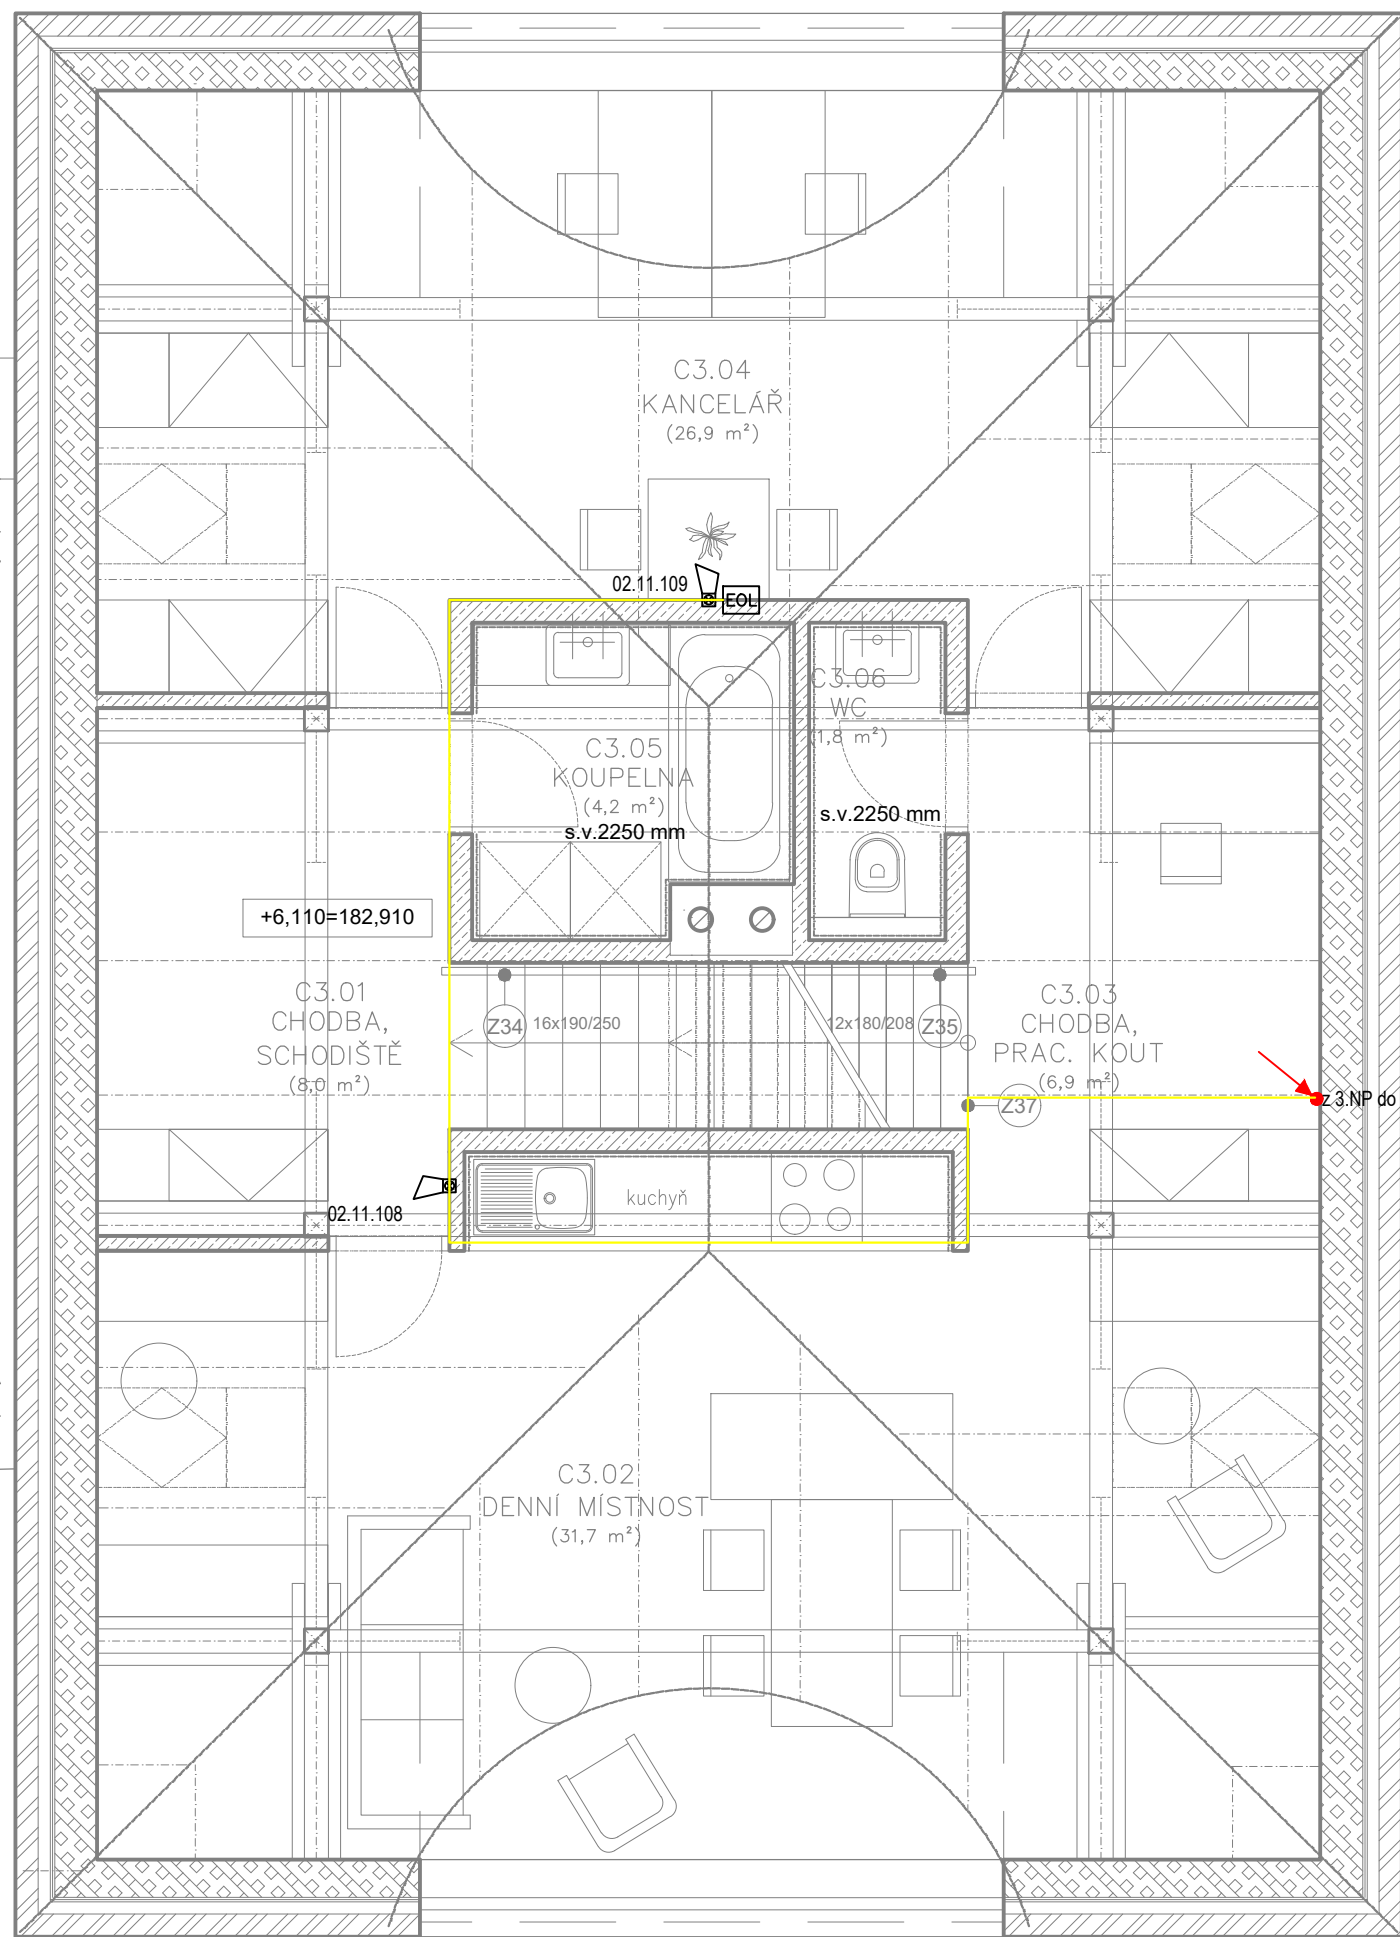

LEGENDA EVAC

- Ústředna EPS
- Opticko kouřový hlásič MTD 533X
- Opticko kouřový hlásič s hlasovým výstupem MTD 533X-SP
- Požární tlačítko MXP 545X-2
- Panel OPPO
- Požární rozhlas
- PARALELNÍ TABLO
- ovládané zařízení
- ZDP Zařízení dálkového přenosu
- Požární trezor
- Maják EPS
- nasávací systém ASD 535-XX
- trubka nasávacího systému
- Lineární teplotní kabel
- HLÁSIČOVÁ LINKA 01
- HLÁSIČOVÁ LINKA 02
- HLÁSIČOVÁ LINKA 03
- HLÁSIČOVÁ LINKA 04
- HLÁSIČOVÁ LINKA 05
- HLÁSIČOVÁ LINKA 06
- HLÁSIČOVÁ LINKA 07
- HLÁSIČOVÁ LINKA 08
- HLÁSIČOVÁ LINKA 09
- HLÁSIČOVÁ LINKA 10
- HLÁSIČOVÁ LINKA 11
- HLÁSIČOVÁ LINKA 12

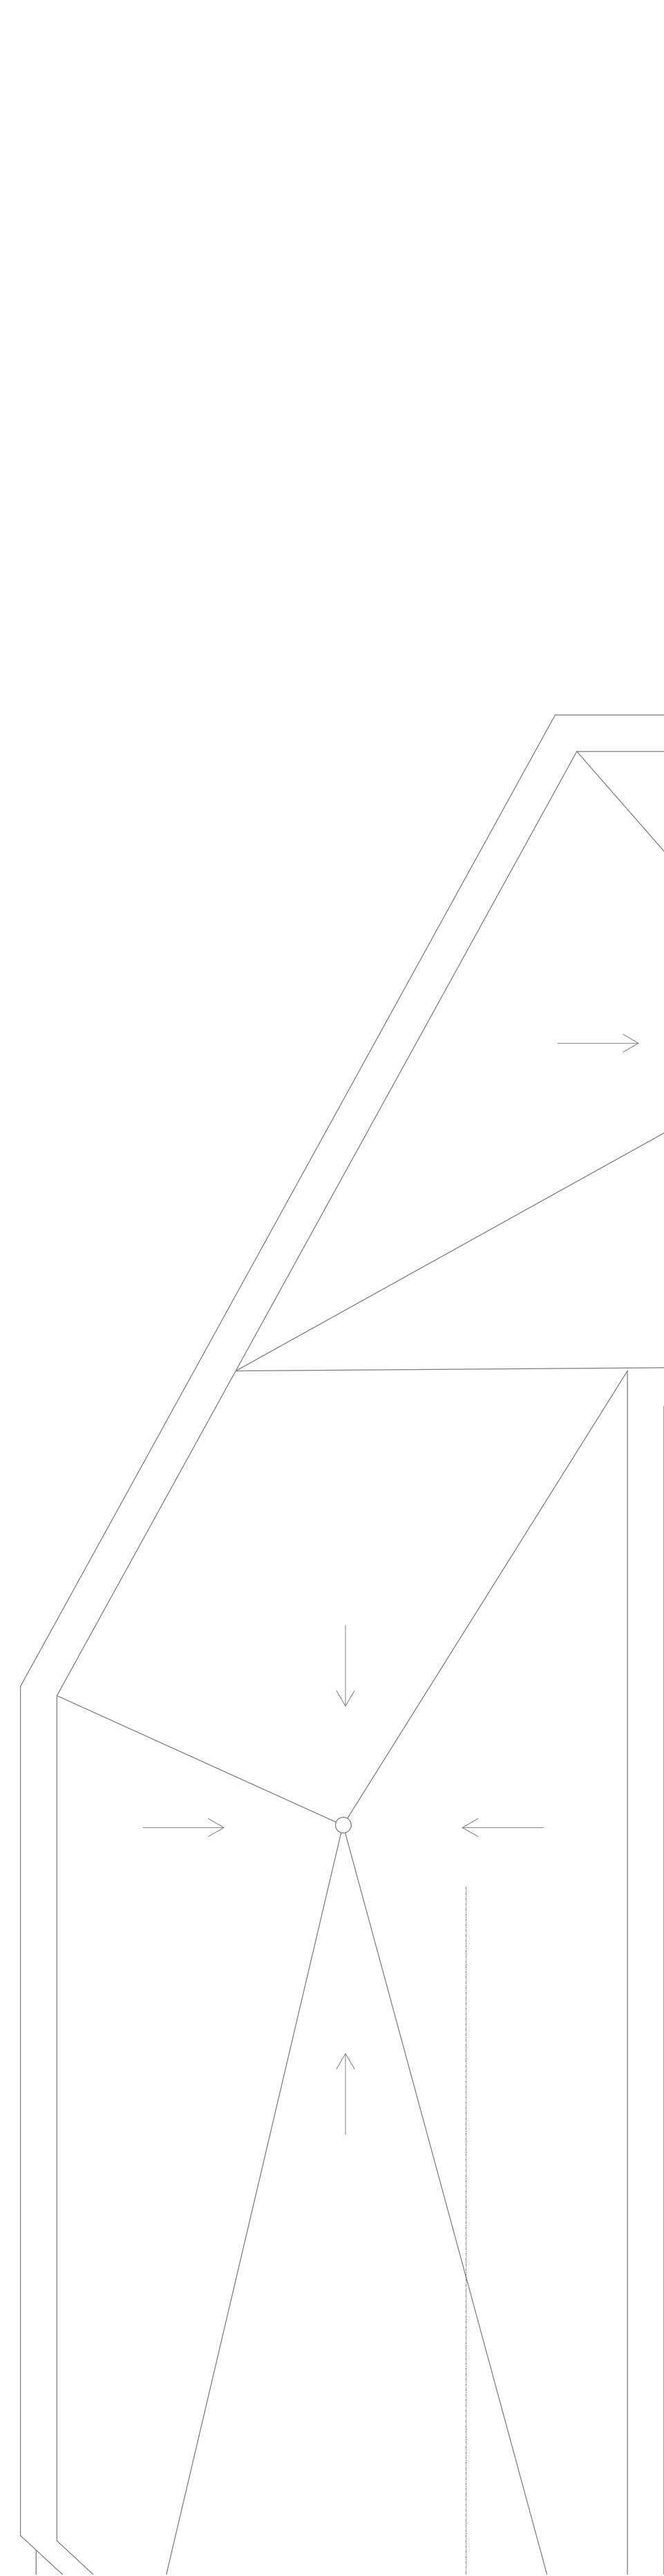

Generální projektant: JIRSA - ARCHITEKTI, s.r.o.
Úzká 705/5, 162 00 Praha 6 - Libeň
Výpracoval: Luboš Tůma
Miroslav Šobek
Zodpovědný projektant: Ing. Lukáš Lev

Číslo zakázky: 2021_00032
Stupeň dokumentace: DSP
Měřítko: 1:50
Formát: 594x841
Datum: 07/2022

Název akce:	Modernizace domova sv. Václava - rekonstrukce domova pro seniory a modernizace zázemí služby		
Místo stavby:	Lázeňská 61, 250 01 Brandýs nad Labem-Stará Boleslav		
Investor:	ARCIDIECZNI CHARITA PRAHA, Londýnská 13/44, Vinohrady, 12000 Praha 2		
Profese:	D1.4 - ELEKTROINSTALACE	Číslo paré:	0123456789
Název výkresu:	PŮDORYS 3.NP - SO02, SO03 - EVAK	Číslo výkresu:	28