


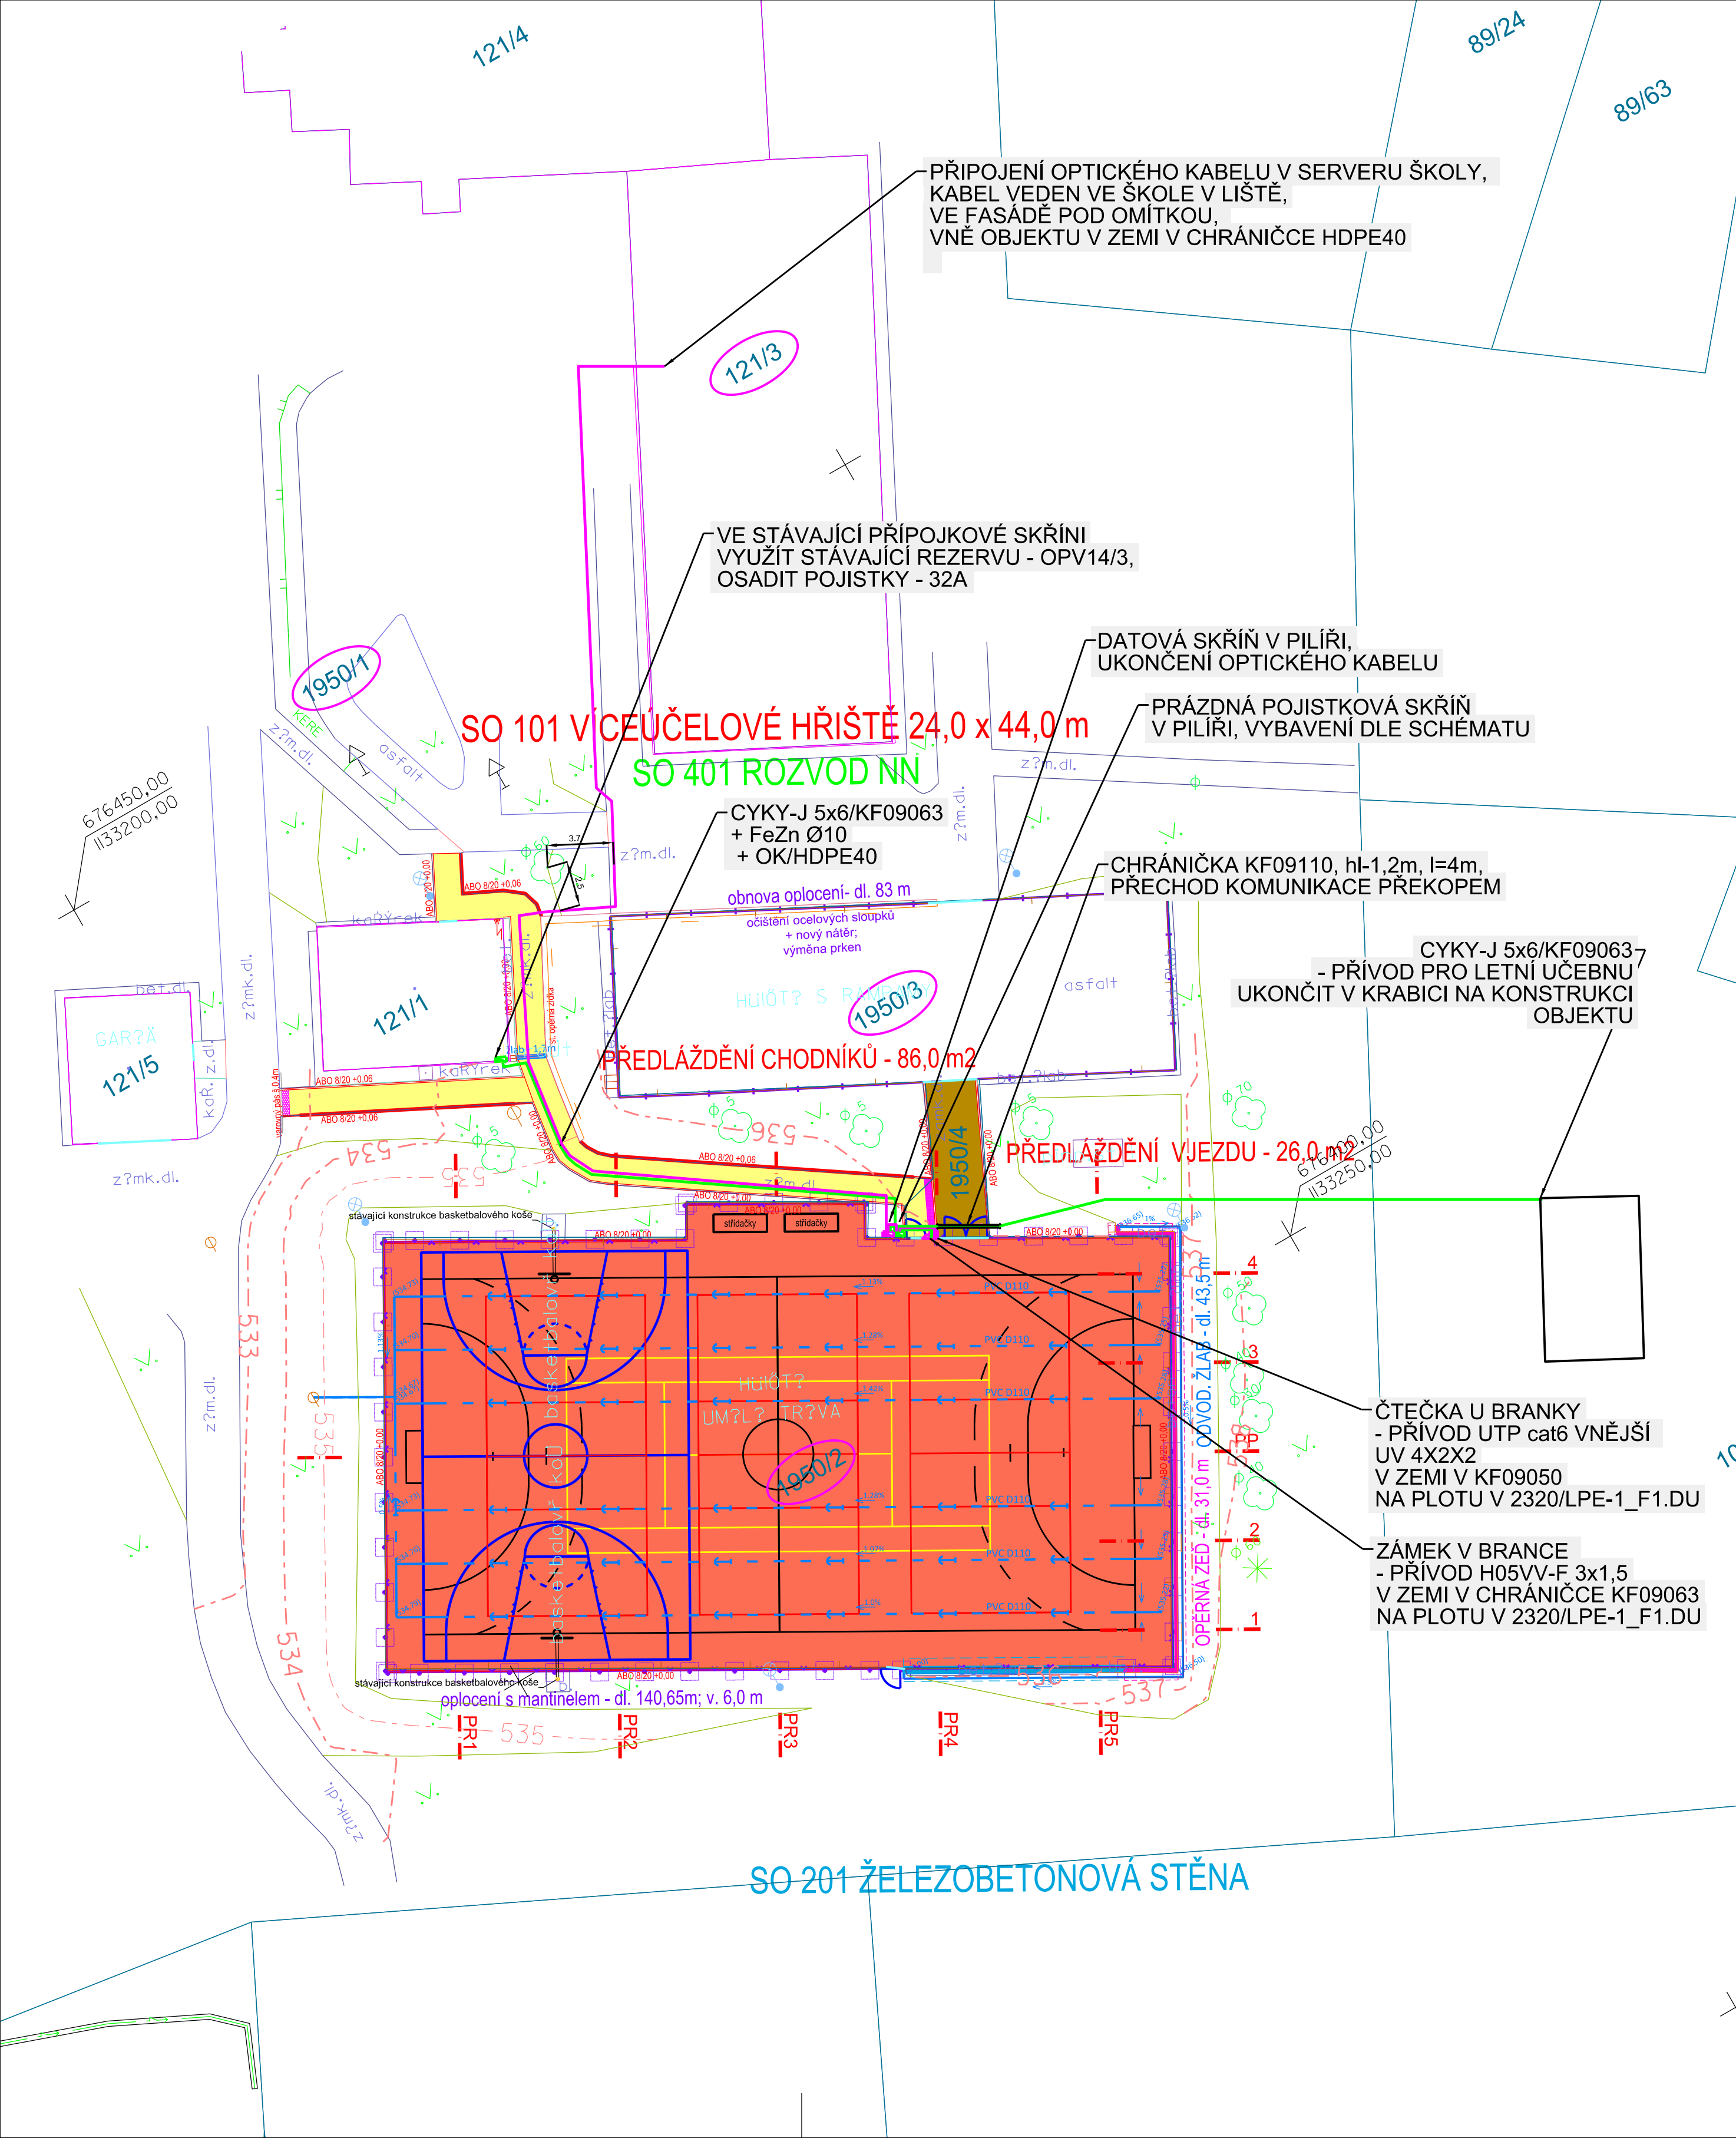

LEGENDA

- KABELY ROZVODŮ NN
- DATOVÉ KABELY, CHRÁNIČKY PRO DATOVÉ KABELY
- DVOUVRSTVÁ CHRÁNIČKA KF09110, CHRÁNIČKA POD KOMUNIKACÍ V HLOUBCE 1,2m, PŘECHOD KOMUNIKACE PŘEKOPEM
- PŘÍPOJKOVÁ SKŘÍŇ NN V PILÍŘI
- DATOVÁ SKŘÍŇ V PILÍŘI

POZNÁMKA

- PODZEMNÍ SÍŤ JSOU ZAKRESLENY POUZE INFORMATIVNĚ
- PŘED ZAPOČETÍM ZEMNÍCH PRACÍ JE NUTNÉ POŽÁDAT SPRÁVCE PODZEMNÍCH SÍTÍ O JEJICH VYTÝČENÍ DETEKTOREM NEBO Z DOKUMENTACE. V ŽÁDNÉM PŘÍPADĚ NELZE POUŽÍT KÓT Z PŘÍLOŽENÉ SITUACE
- KABELY NN BUDOU ULOŽENY V ZEMI, V CHRÁNIČCE KF09063 VE VÝKOPU V HLOUBCE 70 cm, NA PÍSKOVÉ LOŽE tl=10cm, OBSYPÁNY VRSTVOU PÍSKU TĚŽE TLOUŠTKY A OZNAČENY VÝSTRAŽNOU FOLIÍ
- DATOVÉ KABELY BUDOU ULOŽENY V ZEMI, V CHRÁNIČCE KF09050 NEBO HDPE40 VE VÝKOPU V HLOUBCE 70 cm, NA PÍSKOVÉ LOŽE tl=10cm, OBSYPÁNY VRSTVOU PÍSKU TĚŽE TLOUŠTKY A OZNAČENY VÝSTRAŽNOU FOLIÍ
- V KOMUNIKACI BUDOU KABELY NN A DAT. ULOŽENY V CHRÁNIČKÁCH KF09110 V HLOUBCE 120 cm, NA PÍSKOVÉ LOŽE tl=10cm, OBSYPÁNY VRSTVOU PÍSKU TĚŽE TLOUŠTKY A OZNAČENY VÝSTRAŽNOU FOLIÍ, PŘECHODY KOMUNIKACI BUDOU ŘEŠENY PŘEKOPEM
- PŘÍVOD K ZÁMKU A ČTEČCE VĚST VHODNÝM ZPŮSOBEM PO KONSTRUKCI BRANKY A PLOTU - ZPŮSOB VEDENÍ A UCHYCENÍ KONZULTOVAT NA STAVBĚ S PROJEKTANTEM A INVESTOREM
- OPTICKÝ KABEL VĚST VE ŠKOLE V LIŠTĚ NA POVRCHU, PROVĚST PRŮRAZ OBJEKTEM NA FASÁDU, VE FASÁDĚ AŽ DO ZEMĚ VĚST V TRUBCE POD OMÍTKOU

Rozvodná soustava NN: 3+PEN, 3+N+PE, 1+N+PE, 50Hz, 230/400V / TN-C, TN-S
Ochrana PND: automatickým odpojením v síti TN, dle ČSN 33 2000-4-41, ed.3

SO401 Rozvody NN

Zodp. proj.: Ing. Zbyněk Pecina		Ing. Zbyněk Pecina	
Akce :		Projektování el. zařízení Fügenerova 8, 586 01 Jihlava tel: 608 769 544 mail: zbyndapedina@seznam.cz	
REVITALIZACE VÍCEÚČELOVÉHO HŘIŠTĚ, KOSTELEC		Stupeň: PDPS	
		Datum: únor 2026	
Investor: OBEC KOSTELEČ, KOSTELEČ 87, 588 61 KOSTELEČ		Formát: 6xA4	
Výkres : SITUACE - ROZVODY NN		Číslo zakázky: a542025	
		Měřítko : 1:250	
		Kopie č.:	Výkres č.: 401.1