


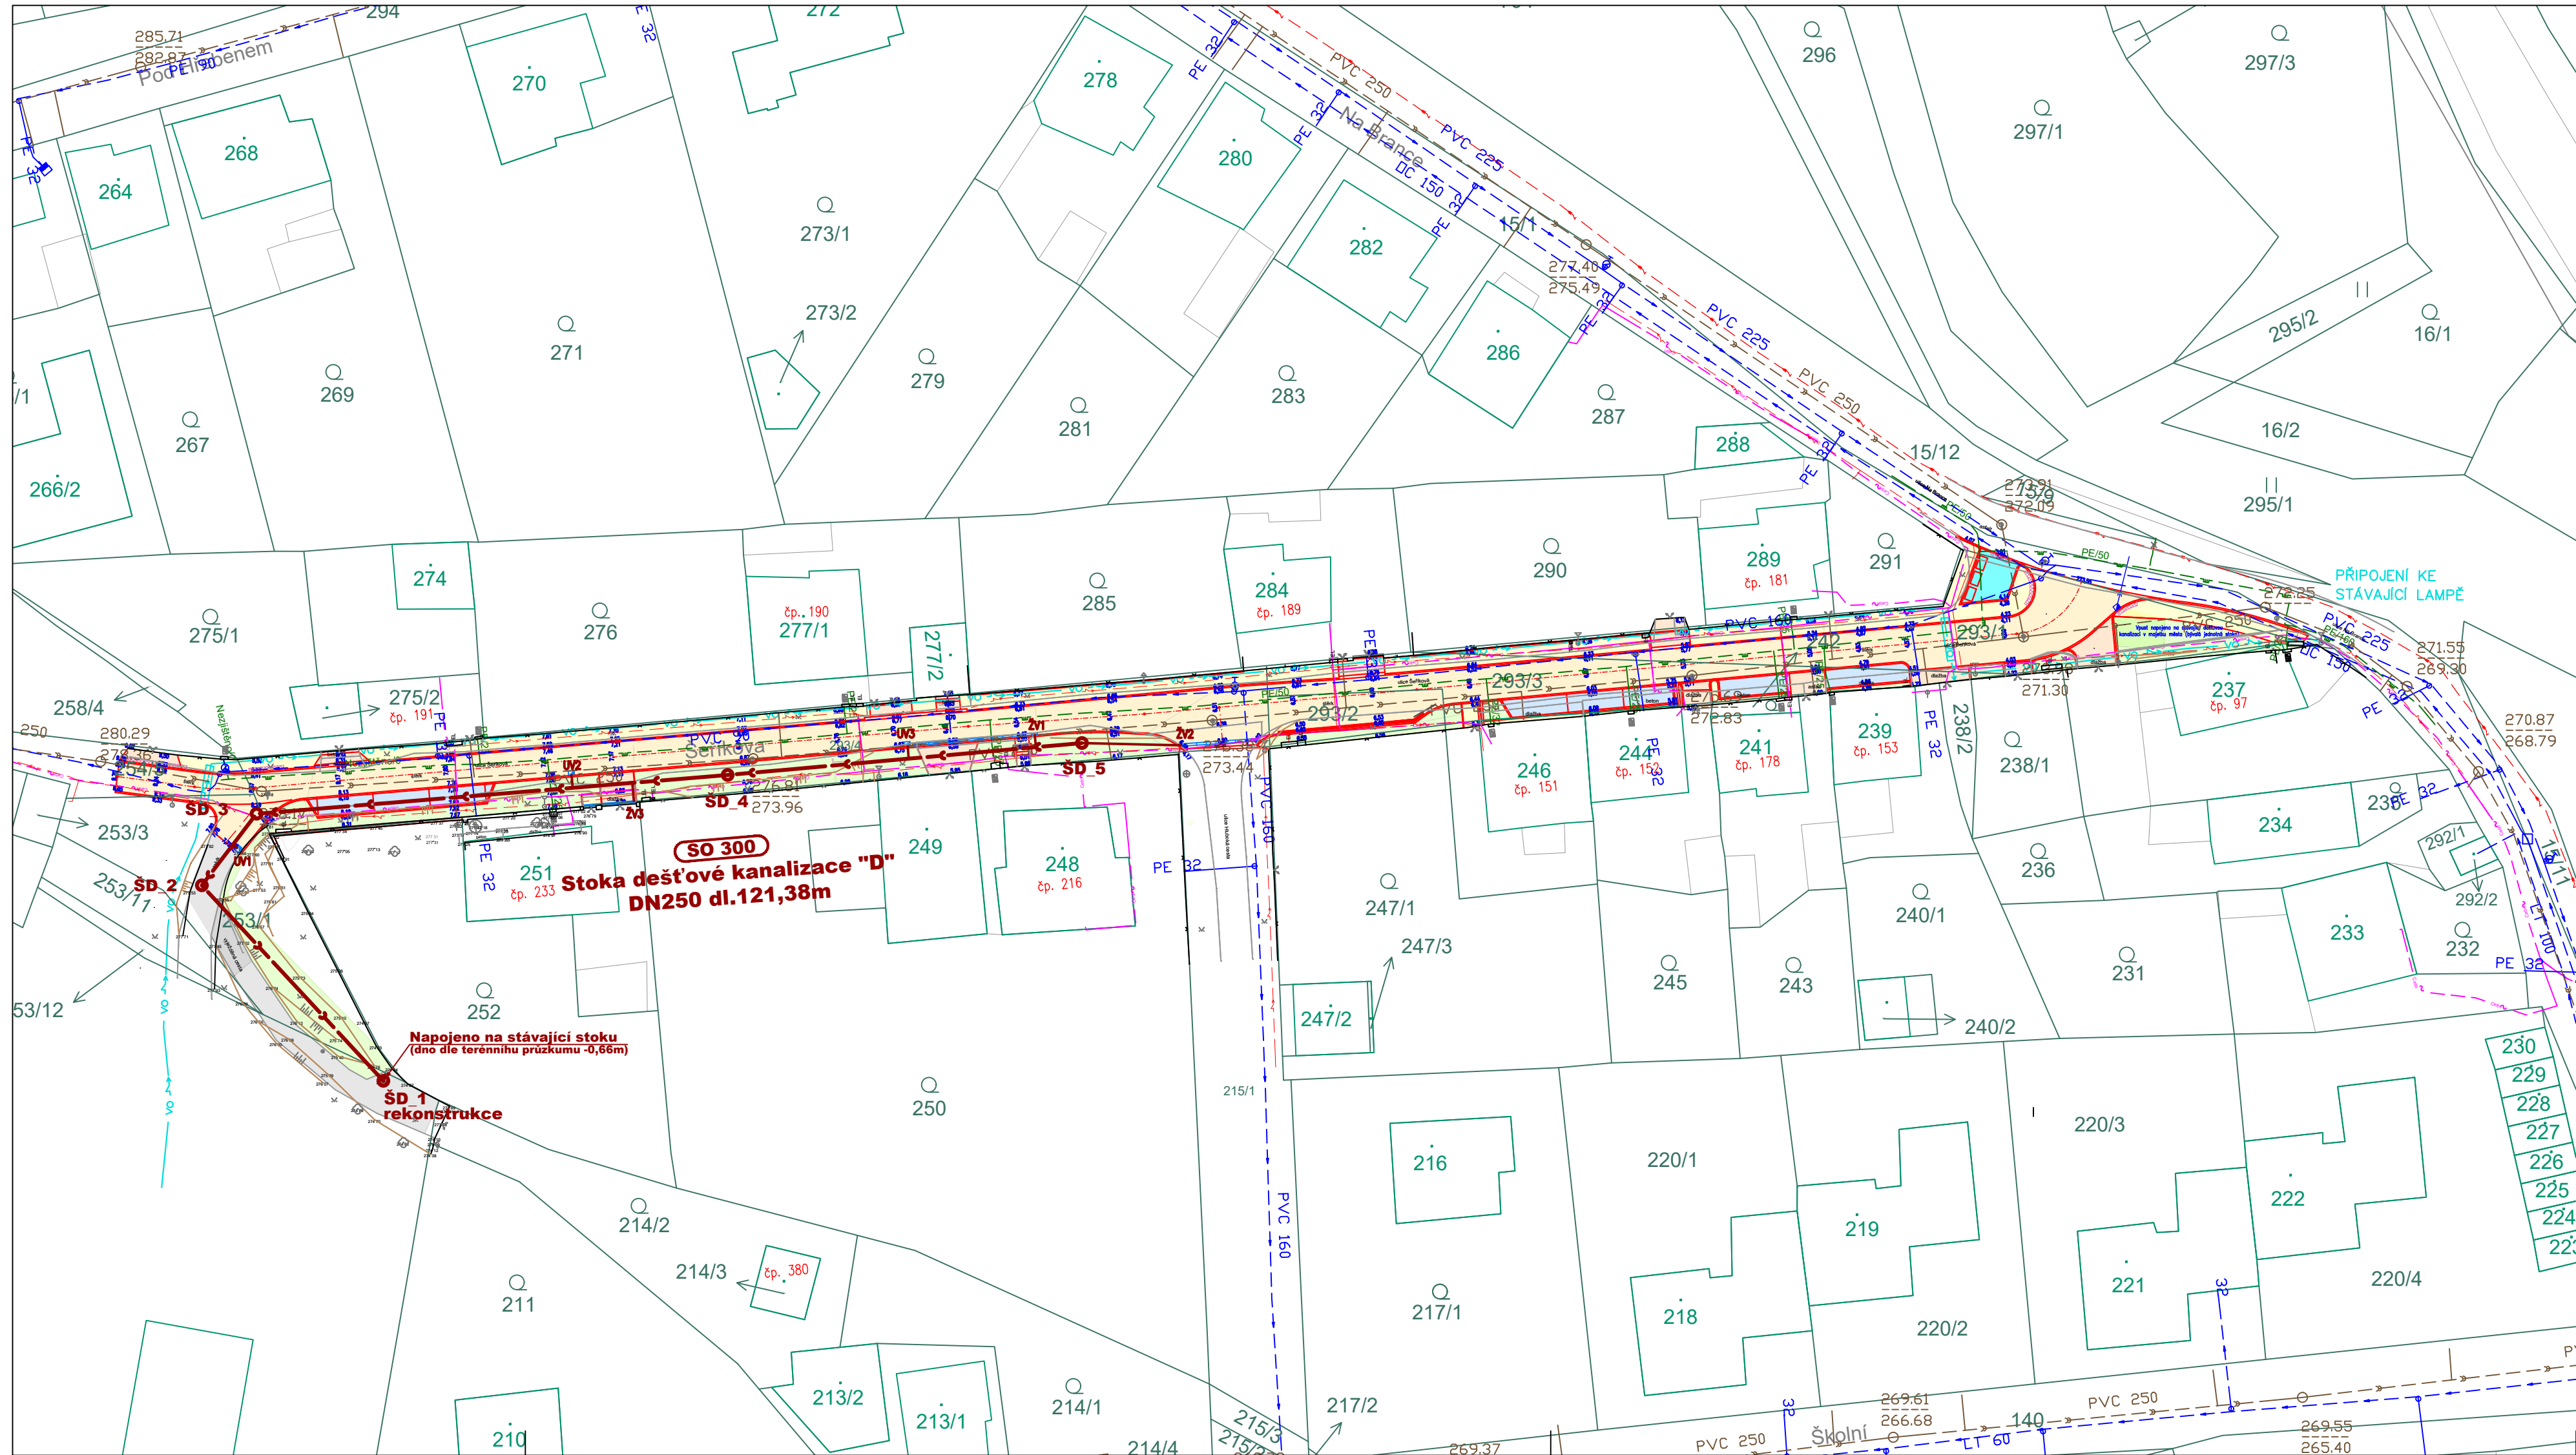

- navrhované sítě:

LEGENDA

- kanalizace dešťová
- kanalizace dešťová revizní šachta
- kanalizace dešťová přípojka k UV

- stávající sítě:

LEGENDA

- Cetlin zaměřené a kótované, vnitřní STP
- ČEZ NN trasa podzemní
- ČEZ VN podzemní po vytyčení
- GasNet STL plynovod
- VaK Beroun kanalizace splašková
- VaK Beroun vodovod

Pozn. do koordinace: Zvednutím terénu se musí zvednout i pilířky s plynoměry a prodloužit svislá část STL plynovodní přípojky. Stávající svislá část přípojky se stlačí a uřízne před HUPem. Nastavení potrubí o cca 0,5 m se provede pomocí elektrospojky. Na prodloužené potrubí se osadí HUP a za ním regulátor tlaku s plynoměrem do předem připraveného pilířku.

SOUŘADNICOVÝ SYSTÉM : JTSK
VÝŠKOVÝ SYSTÉM : Balt p.v.

PPU spol. s r.o. INŽENÝRSKÝ ATELIER PORADENSTVÍ - PROJEKCE - URBANISMUS VÝŽLOVSKÁ 2243 / 36, 100 00 PRAHA 10		DOPRAVA, KOMUNIKACE, TERÉNNÍ ÚPRAVY INŽENÝRSKÉ SÍTĚ, TECHNICKÁ INFRASTRUKTURA ŽIVOTNÍ PROSTŘEDÍ, HLUK, EXHALACE POČÍTAČOVÉ ZPRACOVÁNÍ, PLOTROVÁNÍ ZÁPIS V OBCHODNÍM REGISTRU U MĚSTSKÉHO SOUDU V PRAZE, ODOL. C. Č. JIHOVÝ 20039, IČ 49813481	
VYPRACOVAL:	ING. JANA BYDŽOVSKÁ	KONTROLOVAL:	ING. MARCEL KAMÍNEK
ODP.PROJEKTANT SPEC.:	ING. MIROSLAV PROCHÁZKA	ŠÉFPROJEKTANT STAVBY:	ING. TOMÁŠ VEJRAŽKA
STAVBA:	REKONSTRUKCE ULICE ŠEŘÍKOVÉ – OBEC LODĚNICE		PROFESE: SÍTĚ
OBJEKT:	SO 300 – DEŠŤOVÁ KANALIZACE		STUPEŇ PD: DUSP
VÝKRES:	SITUACE		FORMÁTY A4: 4
OBJEDNAVATEL: OBEC LODĚNICE	Zak.č.: –		MĚŘÍTKO: 1 : 500
		DATUM: 12/2020	Č.PŘÍLOHY
			2