


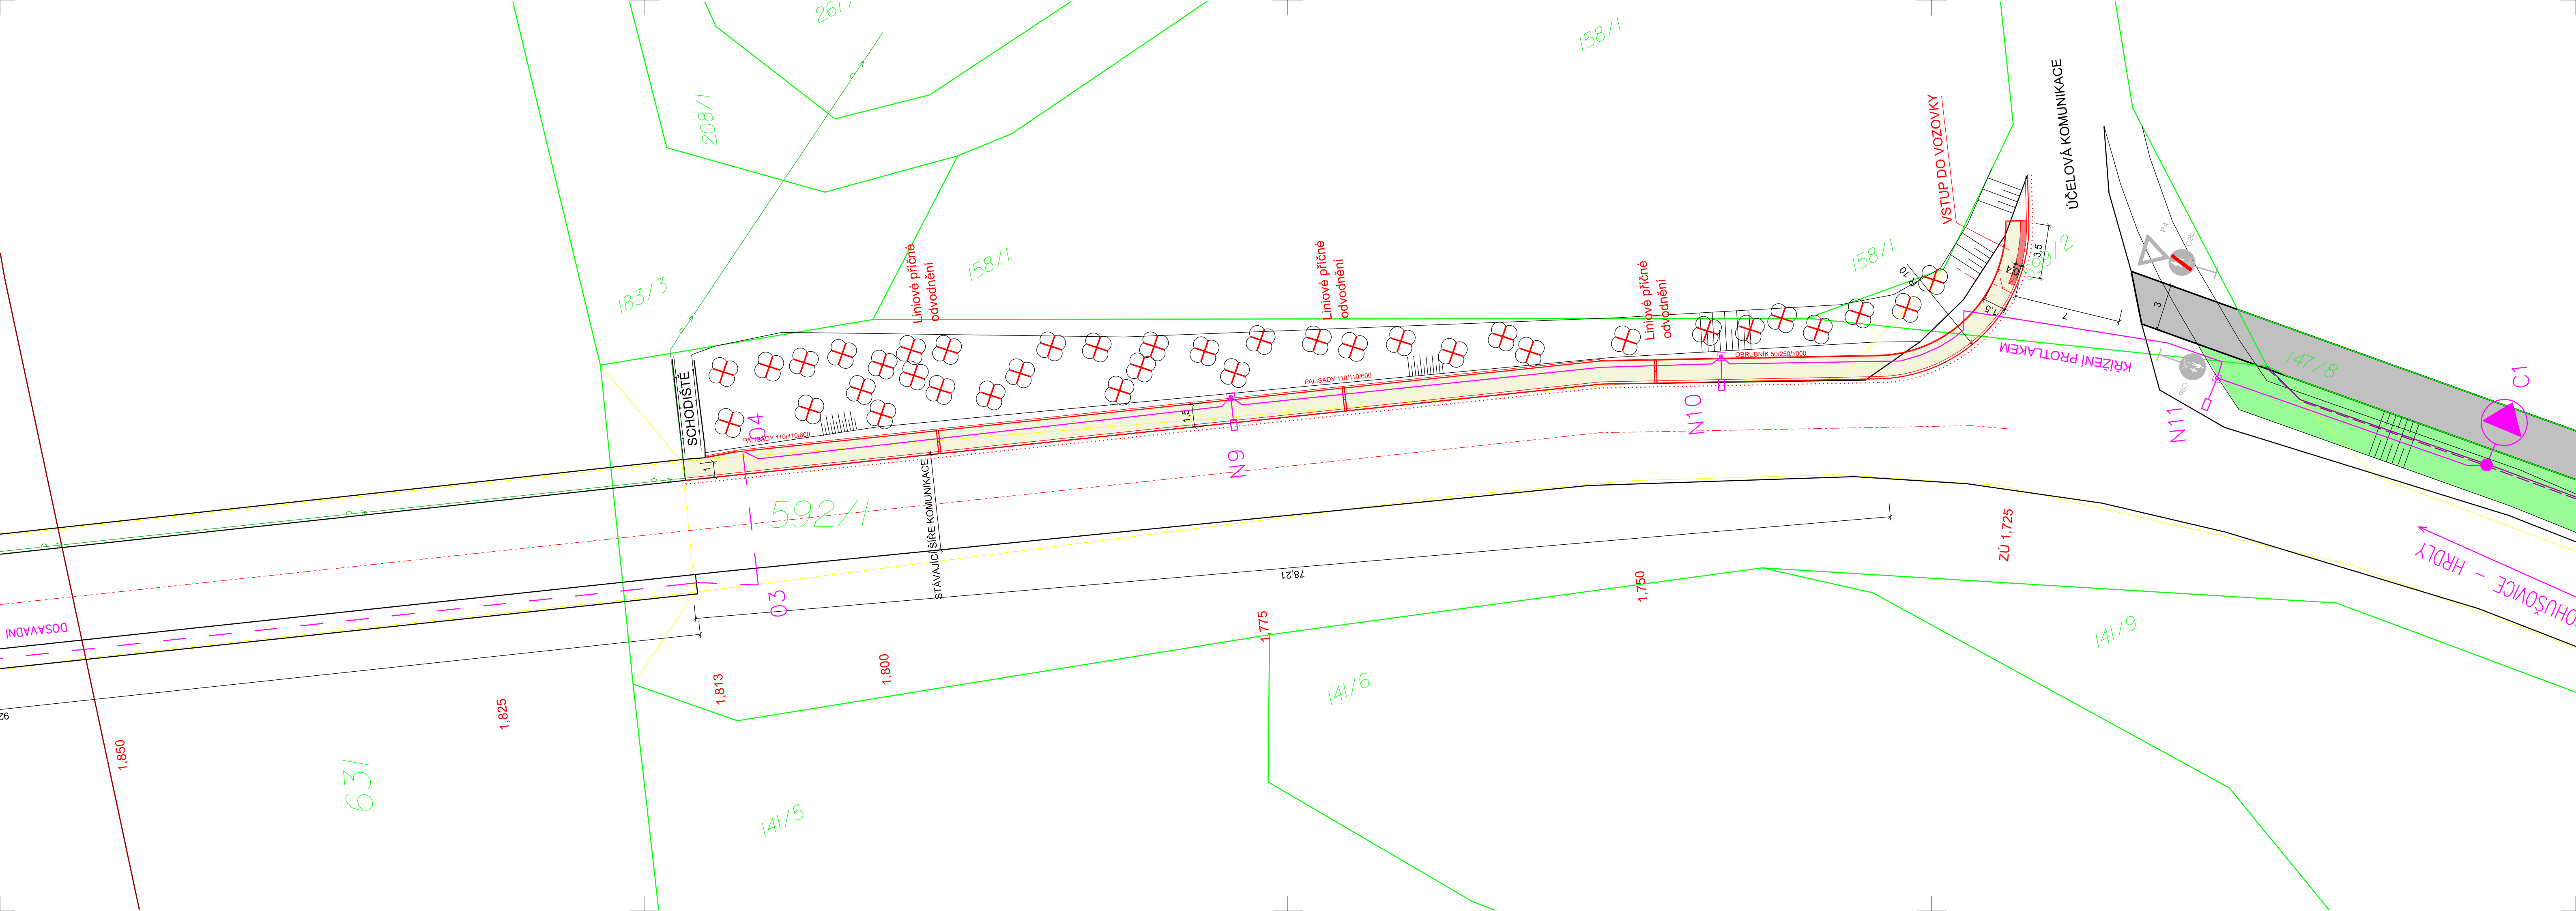

LEGENDA:

HRANICE POZEMKU

SLUČKA

POLOHOPIS

NOVÝ STAV

KÁCENÍ

LEGENDA PLOCH:

KOMUNIKACE PRO PĚŠÍ

VAROVNÝ PÁS

KOMUNIKACE PRO PĚŠÍ - VJEZD

STÁVAJÍCÍ SMÍŠENÁ STEZKA

STÁVAJÍCÍ VEDENÍ IS:

NADZEMNÍ VEDENÍ NN

VEDENÍ VN - PODZEMNÍ

STL

VEDENÍ CETIN

VEDENÍ VODAFONE

KANALIZACE JEDNOTNÁ SĚVK

LAMPY VO

VODOVOD - SĚVK

3

2

1

AZ CONSULT, spol. s r. o.

Číslo zakázky.....23/366

Výrobek uvolněn k použití

Datum.....31.7.2024

Objekt: SO 101 - Komunikace pro pěší		Zn. souboru: ...	
Výkres: Situace č. 1		Stupeň: PDPS Formát: 2 x A4	
Objekt: SO 101 - Komunikace pro pěší		Č. zak.: 23/366 Č. paré :	
Výkres: Situace č. 1		Datum: 06/2024 Č. přílohy:	
Výkres: Situace č. 1		Měřítko: 1:200 D.1.2	

DOKUMENTACI LZE UŽÍVAT POUZE VE SMYSLU PŘÍSLUŠNÉ SMLOUVY O DÍLO. KOPÍROVÁNÍ A ROZŠÍŘOVÁNÍ POUZE PO PŘEDCHOZÍM SOUHLASU AZ CONSULT spol. s r.o.