


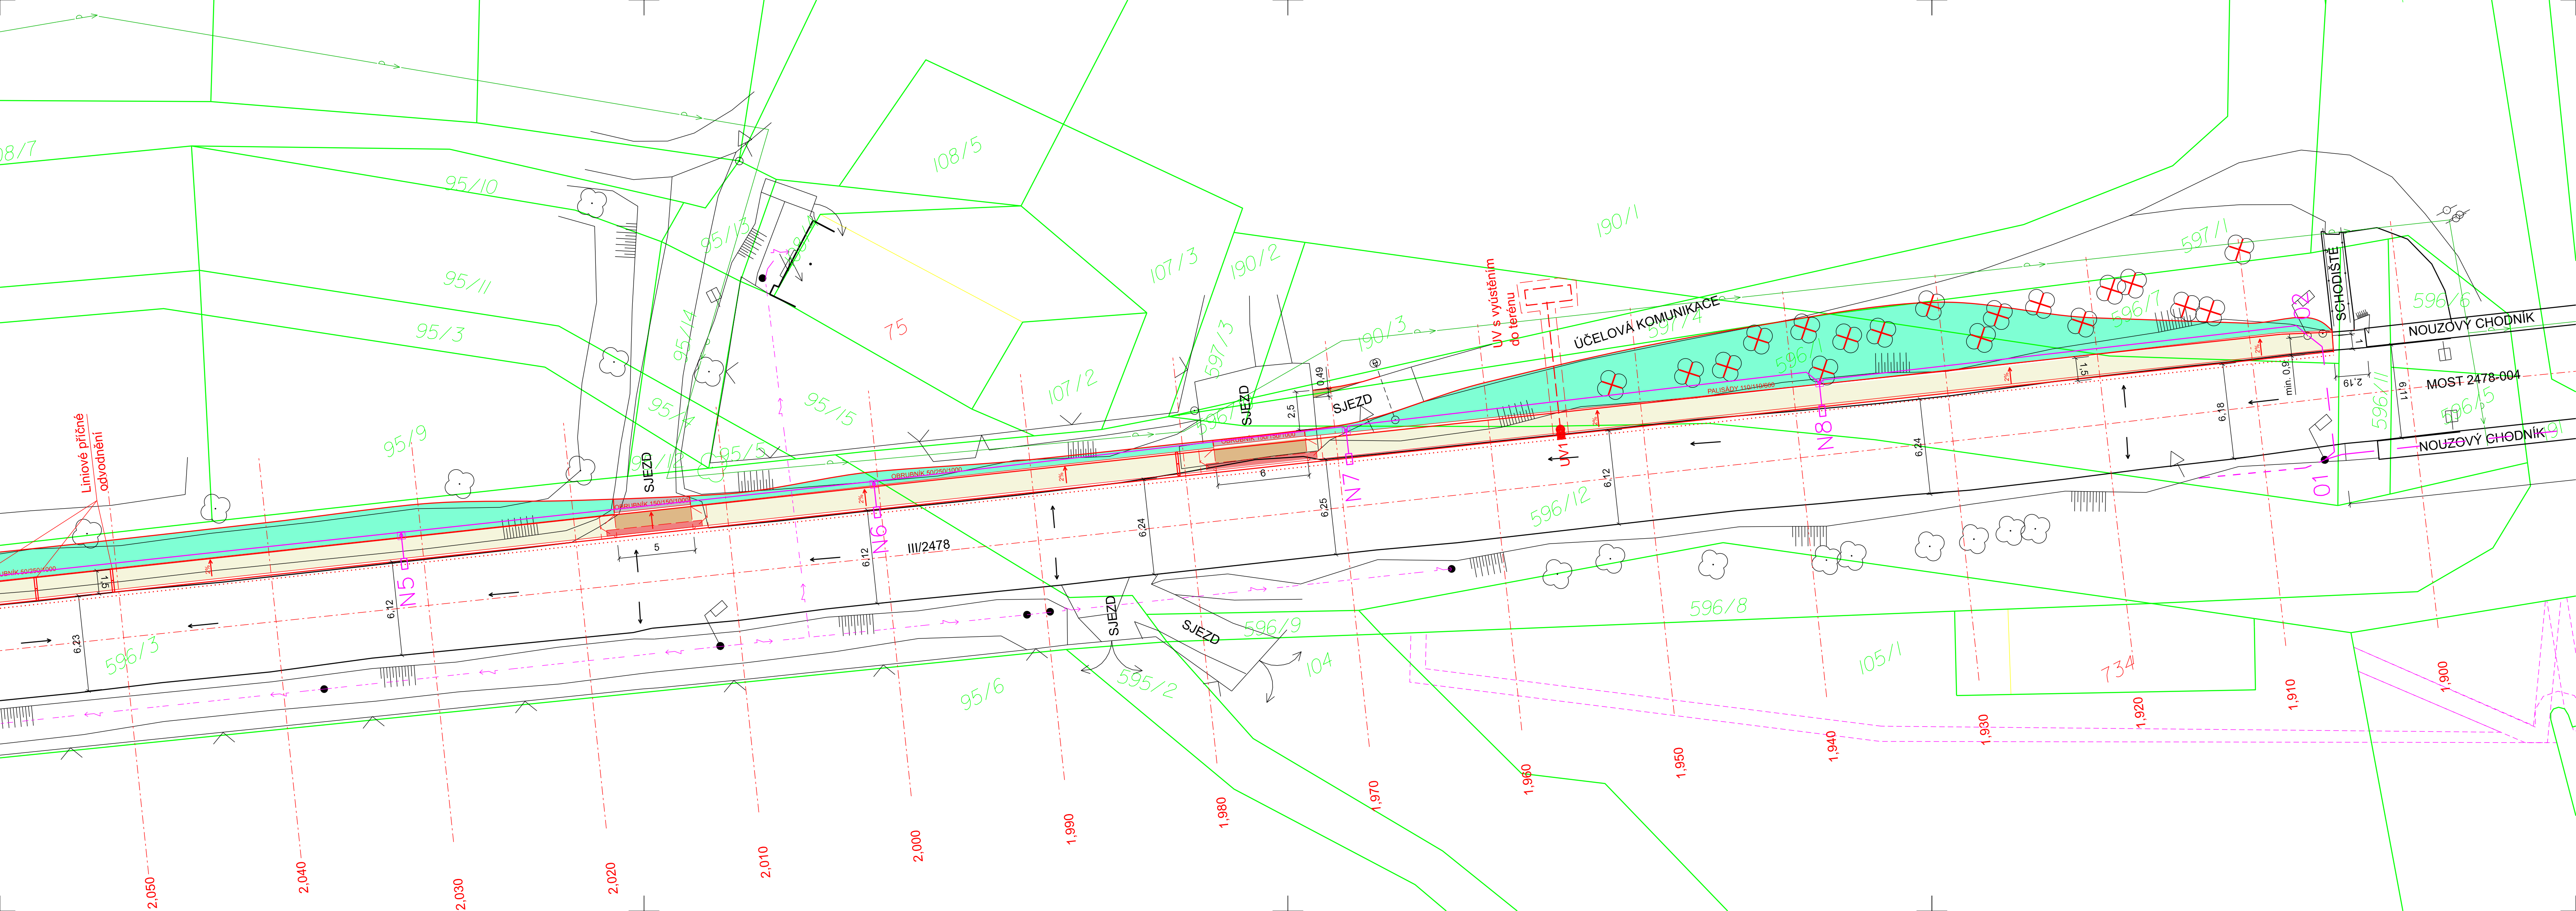

LEGENDA:

- HRANICE POZEMKU
- SLUČKA
- POLOHOPIS
- NOVÝ STAV
- KÁCENÍ

LEGENDA PLOCH:

- KOMUNIKACE PRO PĚŠÍ
- VAROVNÝ PÁS
- KOMUNIKACE PRO PĚŠÍ - VJEZD

3 2 1

STÁVAJÍCÍ VEDENÍ IS:

- NADZEMNÍ VEDENÍ NN
- VEDENÍ VN - PODZEMNÍ
- STL
- VEDENÍ CETIN
- VEDENÍ VODAFONE
- KANALIZACE JEDNOTNÁ SĚVK
- LAMPY VO
- VODOVOD - SĚVK

AZ CONSULT, spol. s r. o.

Číslo zakázky.....23/366

Výrobek uvolněn k použití

Datum.....31.7.2024

Odpov. proj.: Daniela Dariusová, DiS		Zpracoval: Daniela Dariusová, DiS	
Kontroloval: Ing. Zdeněk Avenarius		Kraj: Ústecký	
Objednatel: Město Bohušovice nad Ohří, Husovo Náměstí 42, 411 56		Místo: Bohušovice nad Ohří	
Akce: Bohušovice nad Ohří - Hrdly - komunikace pro pěší		Zn. souboru: ...	
Objekt: SO 101 - Komunikace pro pěší		Stupeň: PDPS	
Výkres: Situace č. 2		Č. zak.: 23/366	
		Datum: 06/2024	
		Měřítko: 1:200	
		Č. přílohy: D.1.2	

DOKUMENTACE LZE UŽÍVAT POUZE VE SMYSLU PŘÍSLUŠNÉ SMLOUVY O DÍLO. KOPÍROVÁNÍ A ROZŠÍŘOVÁNÍ POUZE PO PŘEDCHOZÍM SOUHLASU AZ CONSULT spol. s r. o.