


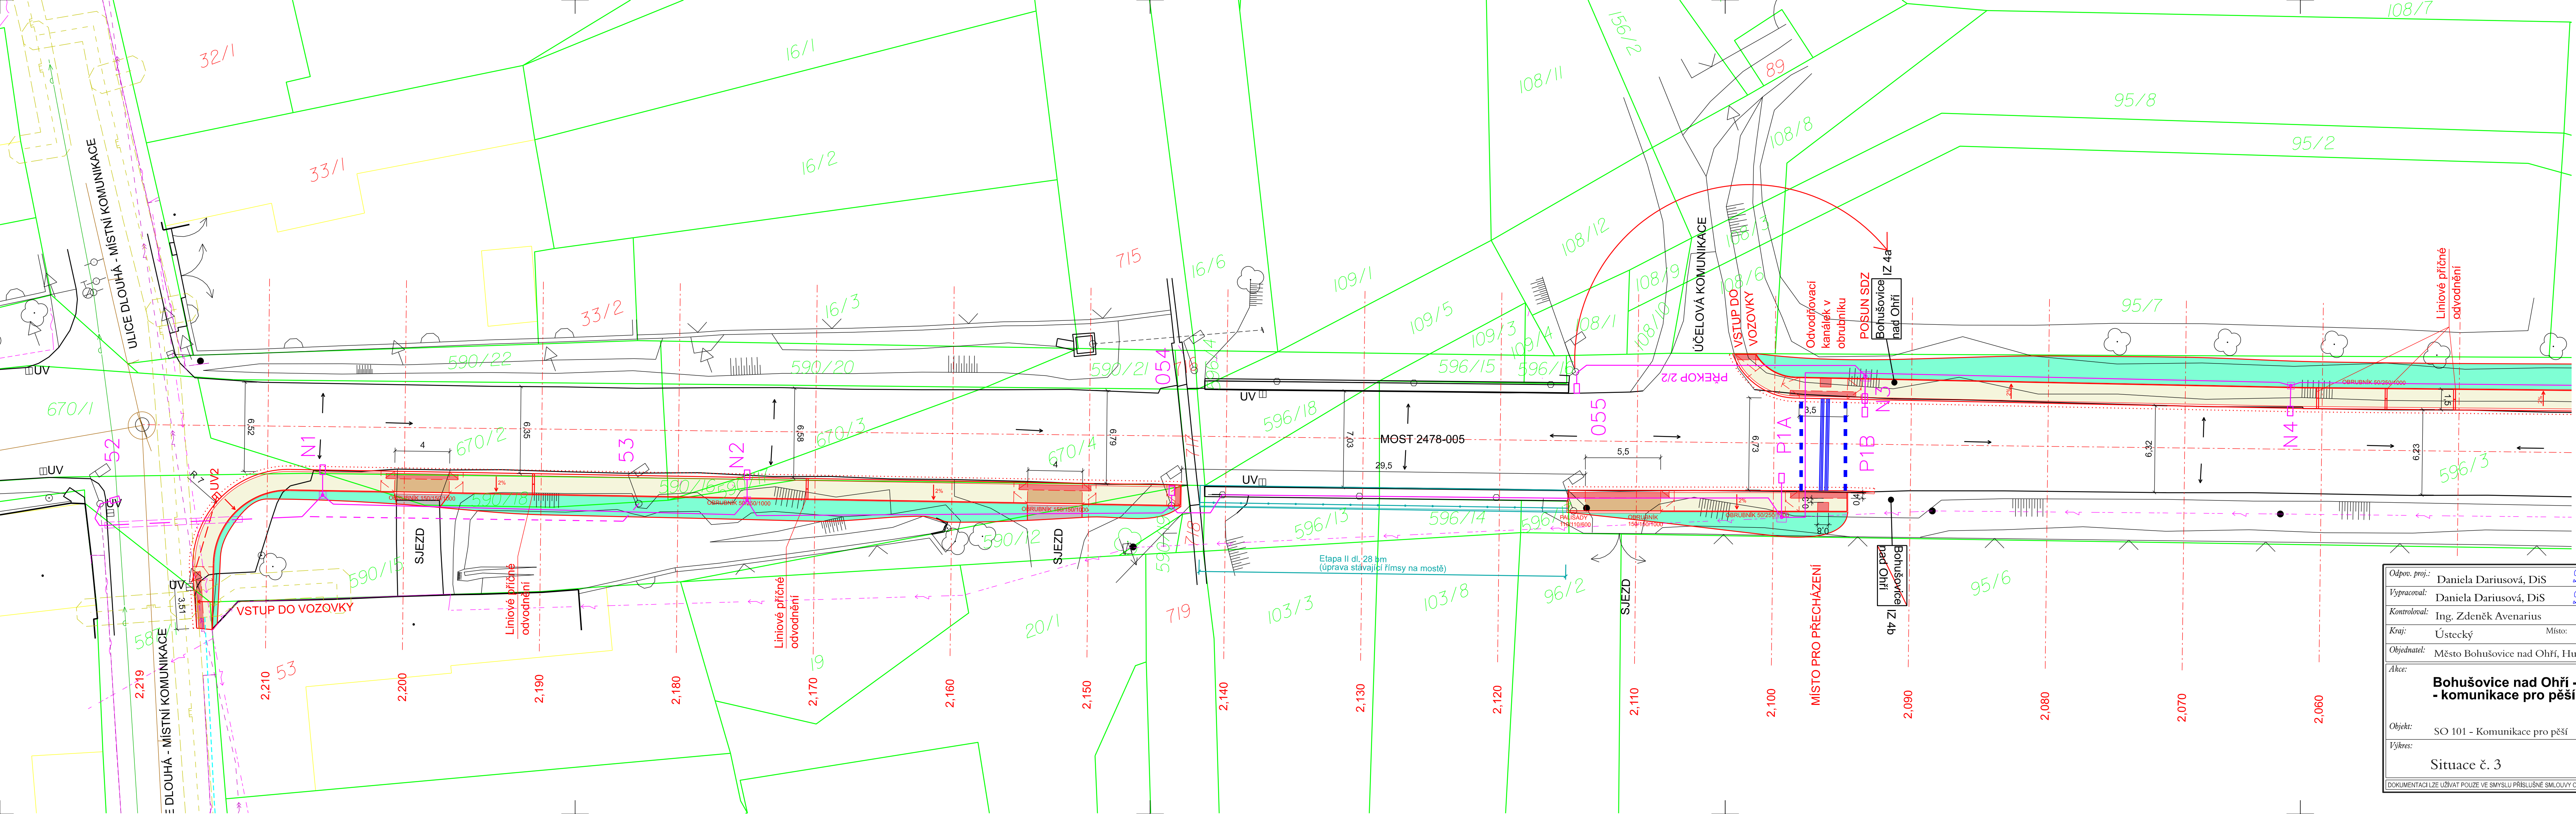

- LEGENDA:
- HRANICE POZEMKU
 - SLUČKA
 - POLOHOPIS
 - NOVÝ STAV
 - KÁCENÍ

- STÁVAJÍCÍ VEDENÍ IS:
- NADZEMNÍ VEDENÍ NN
 - VEDENÍ VN - PODZEMNÍ
 - STL
 - VEDENÍ CETIN
 - VEDENÍ VODAFONE
 - KANALIZACE JEDNOTNÁ S&VK
 - LAMPY VO
 - VODOVOD - S&VK
 - Optika - Telco Infrastructure a.s.

- LEGENDA PLOCH:
- KOMUNIKACE PRO PĚŠÍ
 - VAROVNÝ PÁS
 - KOMUNIKACE PRO PĚŠÍ - VJEZD

AZ CONSULT, spol. s r. o.
Číslo zakázky... 23/366
Výrobek uvolněn k použití
Datum... 4.10.2024

Odpov. proj.: Daniela Dariusová, DiS		Zpracoval: Daniela Dariusová, DiS	
Kontroloval: Ing. Zdeněk Avenarius		Kraj: Ústecký	
Objednatel: Město Bohušovice nad Ohří, Husovo Náměstí 42, 411 56		Místo: Bohušovice nad Ohří	
Akce: Bohušovice nad Ohří - Hrdly - komunikace pro pěší		Zn. souboru: ...	
Objekt: SO 101 - Komunikace pro pěší		Stupeň: PDPS	
Výřez: Situace č. 3		Č. zah.: 23/366	
		Datum: 06/2024	
		Měřítko: 1:200	
		Č. přílohy: D.1.2	