


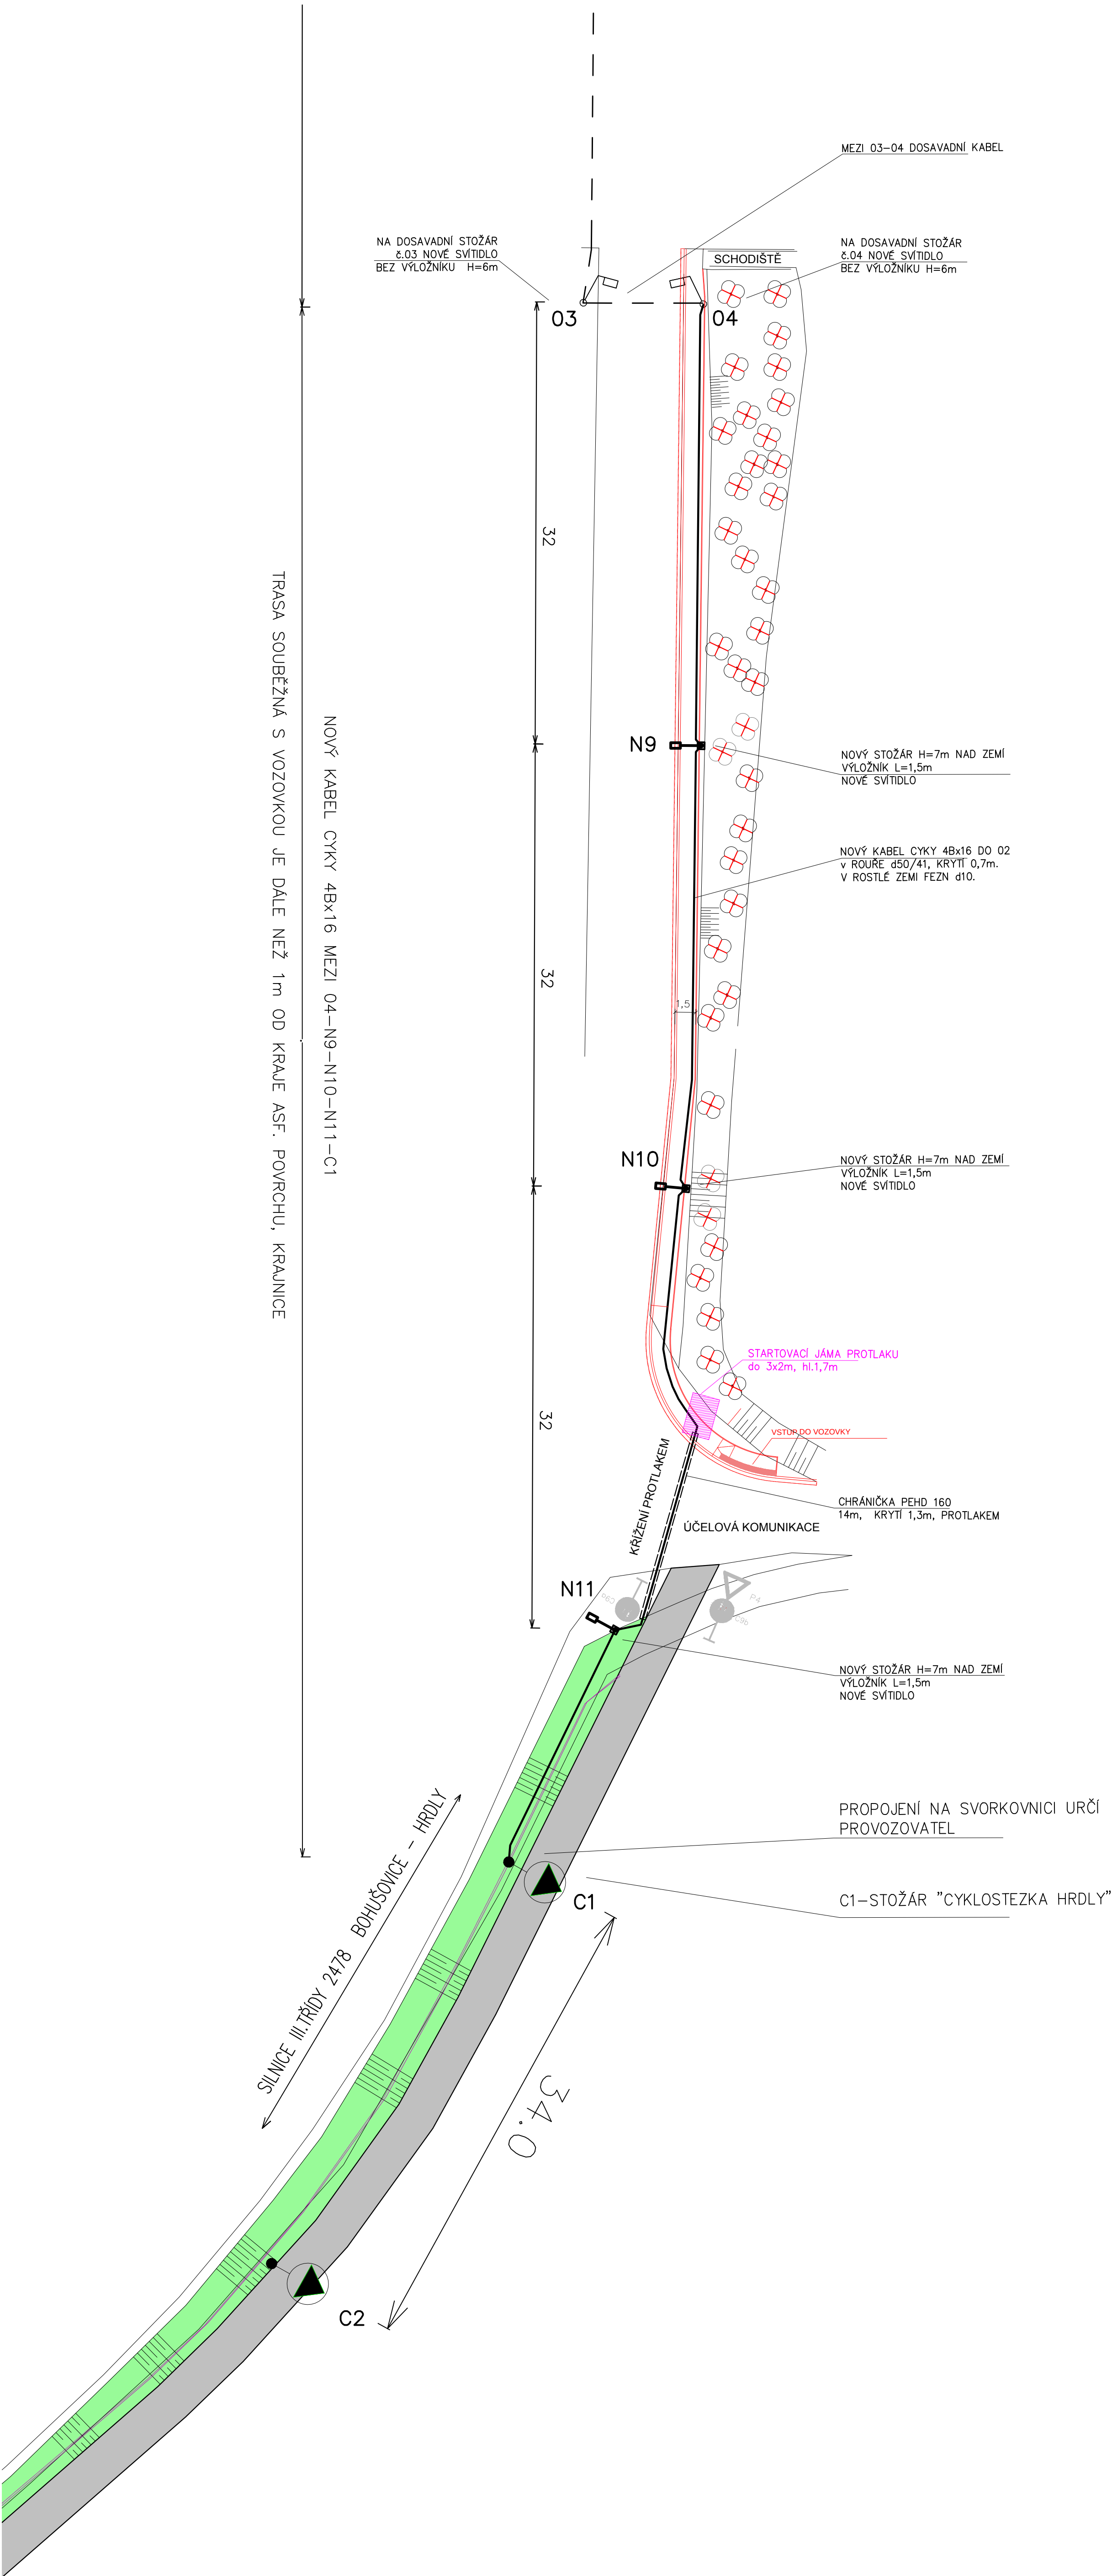

SILNICE III.TŘÍDY 2478

NÁVRH VEŘEJNÉHO OSVĚTLENÍ JE PRO TŘIDU M5 PODLE SOUBORU ČSN EN 13201.

ÚPRAVY DOSAVADNÍCH OSVĚTLOVACÍCH MÍST PODLE MÍSTNÍHO ČÍSLOVÁNÍ :

NA STOŽÁRY č.52, 54, DOPLNIT VÝLOŽNÍK S VÝŠKOU 0,5m a NOVÉ SVÍTIDLO.
STOŽÁRY č.53, 054, 55, 055 DEMONTOVAT.
SVÍTIDLA č.56, 57 s VÝLOŽNÍKY NA STOŽÁRECH ČEZU DEMONTOVAT.
NA STOŽÁRECH 01, 02, 03, 04 u MOSTU PŘES OHŘÍ VYMĚNIT SVÍTIDLA.

NOVÉ STOŽÁRY V POZICÍCH N1 AŽ N11.

NOVÉ KABELOVÉ PROPOJENÍ ZE STOŽÁRU 52 do N1, DÁLE až do 02,
z N3 do N3.1, z 04 do N11.
DOSAVADNÍ ZŮSTANE PROPOJENÍ SVÍDIDEL U MOSTU a PŘES ŘEKU 02-01-03-04.

SPECIFIKACE – STOŽÁRY, VÝLOŽNÍKY

N9 STOŽÁR STB 7-B, H=7m, Hc=8m d114/89/76 VÝLOŽNÍK UD1/76-1500
N10 STOŽÁR STB 7-B, H=7m, Hc=8m d114/89/76 VÝLOŽNÍK UD1/76-1500
N11 STOŽÁR STB 7-B, H=7m, Hc=8m d114/89/76 VÝLOŽNÍK UD1/76-1500

SVÍTIDLA

ZHOTOVITEL NABÍDNE VHODNÁ SVÍTIDLA K OSVĚTLENÍ KOMUNIKACE PODLE SOUBORU
ČSN 13201 VE VÝŠCE 7m A POLOZE OKÓTOVANÉ V SITUACI PRO TŘIDU OSVĚTLENÍ M5.
V NABÍDCE DOLOŽÍ ODPOVÍDAJÍCÍ VÝPOČTY.

SVÍTIDLA NA DOSAVADNÍCH STOŽÁRECH 01, 02, 03, 04
JSOU BEZ VÝLOŽNÍKU VE VÝŠCE 6m S MENŠÍMI SVĚTELNÝMI TOKY

KABEL VO CYKY 4Bx16 v CHRÁNIČCE d50/41
ULOŽENÝ VE VÝKOPU NA UROVNANOU ZEM.
KRYTÍ V TERÉNU 70cm. POD SILNICÍ
PŘEKOPEM V CHRÁNIČCE d110, KRYTÍ 1,0m.
V SOUBĚHU V ROSTLÉ ZEMI UZEMNĚNÍ FeZn d10

SOUSTAVY NAPĚTÍ:
V ROZVODU 3f+PEN,50Hz,230/400V, TN-C
VE SVÍTIDLE 1f+N+PE,50Hz,230V, TN-S
OCHRANA PŘED OŘÁZEM EL.PROUDEM:
ŽIVÝCH ČÁSTÍ IZOLACÍ,KRYTÍ,PŘEPÁŽKAMI
NEŽIVÝCH ČÁSTÍ POSPOJOVÁNÍM, SAMOČINNÝM
ODPOJENÍM OD ZDROJE PŘI PORUŠE.
OCHRANA PŘED ÚČINKY BLESKU A PŘEPĚTÍM
UZEMNĚNÍM STOŽÁRŮ SPOLEČNÝM VODIČEM POSPOJOVÁNÍ
Rz<100.

AZ CONSULT, spol. s r.o.
Číslo zakázky 23/366
Výrobek uvolněn k použití
Datum 07/2024

Ódpov. proj.: Ing. Brabec	AZCONSULT spol. s r. o. Klířská 12, 400 01 Ústí n/L Tel.: 475 240 888 Tel./fax.: 475 240 864 Email: azconsult@azconsult.cz ČSN EN ISO 9001
Vypracoval: Ing. Brabec	
Kontroloval: Ing.Martin David	
Kraj: ÚSTECKÝ Místo: BOHUŠOVICE n/O	
Objednatel: MĚSTO BOHUŠOVICE n/O	Zn.souboru: SO 401 St.: PDPS Formát: 8A4 č.zak.: 23/366 č.paré : Datum:07/2024 Měřítko: 1:250 č.přílohy: D2.4
Akce: BOHUŠOVICE nad OHŘÍ – HRDLY KOMUNIKACE PRO PĚŠÍ SO401 VEŘEJNÉ OSVĚTLENÍ	
SITUACE VEŘEJNÉHO OSVĚTLENÍ-ČÁST 3	
DOCUMENTAÇÃO LÍZE ÚŽÍVAT POUZE VE SMYSLU PŘÍSLUŠNÉ SMLOUVY O DÍLO. KOPÍROVÁNÍ A ROZŠŘOVÁNÍ POUZE PO PŘEDCHOZÍM SOHLASÍ AZ CONSULT spol.s r.o.	