



LEGENDA

- řešené území, 2 051 m²
- polohopis
- asfaltový pumptrack
- dětský pumptrack
- pumptrackový okruh, jumpline
- zatravněná plocha, násep
- zpevněná chodzí plocha, drenáž
- radius klopené zatáčky, převýšení - maximální převýšení 1,3 m
- mobiliář - mobilní stánky, lavičky bez/s opěradlem, odpadkové koše
- revizní šachty - vodovodní a kanalizační přípojka
- pítko
- elektro rozvaděče Rp, Re
- navržené lampy VO 230V 50Hz, 480 W, IP66
stožár STB 10-B Výška 10m


PUMPTRACK

U Dubečské tvrze, 107 00 Praha – Dubeč

±0.000=+253,51m n. m.
Bpv, S-JTSK

STUPEŇ PROJEKTU
DOKUMENTACE PRO VÝBĚR ZHOTOVITELE

ODPOVĚDNÝ PROJEKTANT ČÁSTI
Ing. Karel Lorenz, ČKAIT 0010147
+420 724 792 303, karel.lorenz@archibase.cz

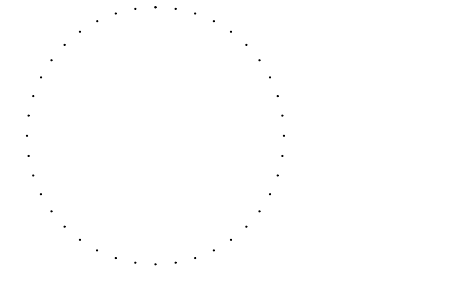

AUTOŘI NÁVRHU / DESIGN
Michael Stewart – design
Filip Majkus – Project Manager
+420 736 608 323, f.majkus@schneestern.com
VYPRACOVAL
Ing. arch. Hana Gerbová
+420 724 588 326, hana.gerbova@archibase.cz

INVESTOR
Městská část Praha – Dubeč
Starodubečská 401/36
107 00 Praha – Dubeč

ČÁST DOKUMENTACE
D_DOKUMENTACE STAVBY

OBSAH VÝKRESU
NÁVRH – PŮDORYS

MĚŘÍTKO
1:250

FORMÁT
2xA4

DATUM
06/2023

ČÍSLO VÝKRESU / REVIZE
D.01

ČÍSLO PARÉ


GENERÁLNÍ PROJEKTANT
archibase s.r.o.
V Benátkách 2350/6
149 00 Praha 4
www.archibase.cz






CELKOVÉ ŘEZY PUMPTRACKEM

ŘEZ A

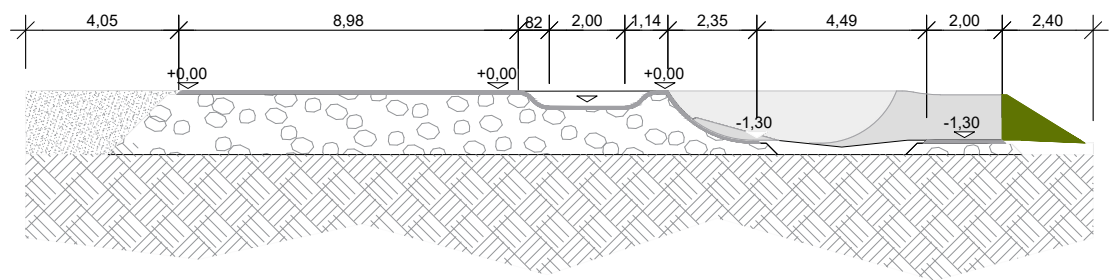


ŘEZ B

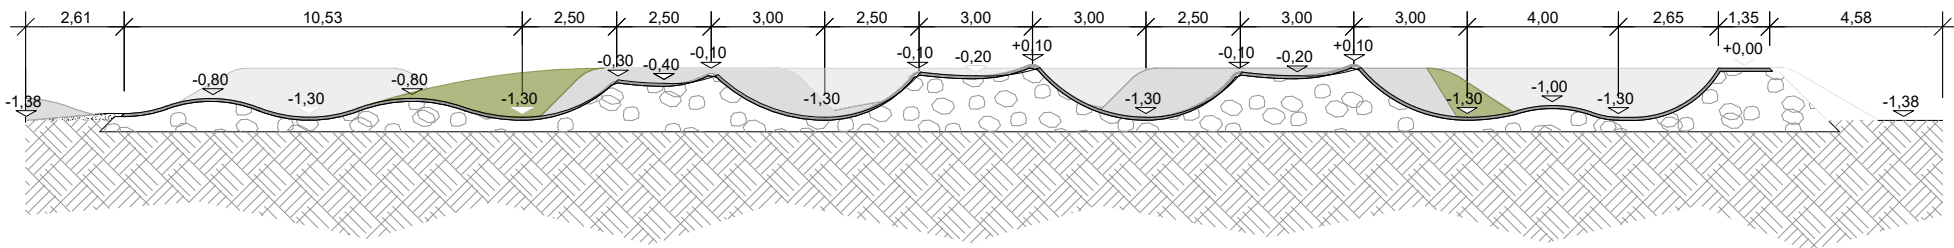


DETAILY PUMPTRACKOVÉ TRATĚ


VLNA DĚTSKÉHO PUMPTRACKU

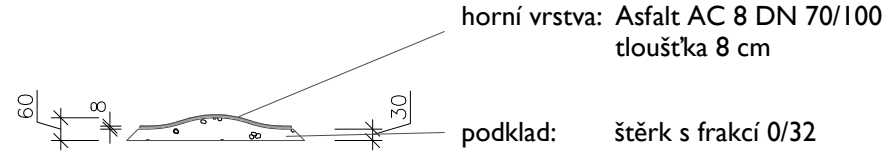

KLOPENÁ ZATÁČKA

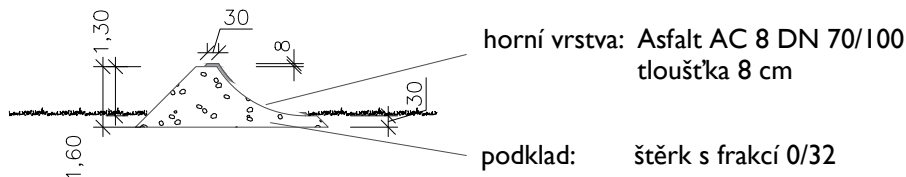


SKOK

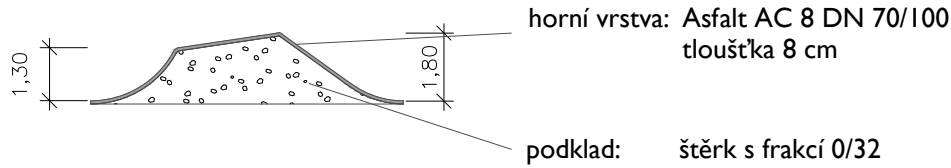

SCHÉMATICKÝ DETAIL DRENÁŽE




ZÁLIV S LAVIČKOU

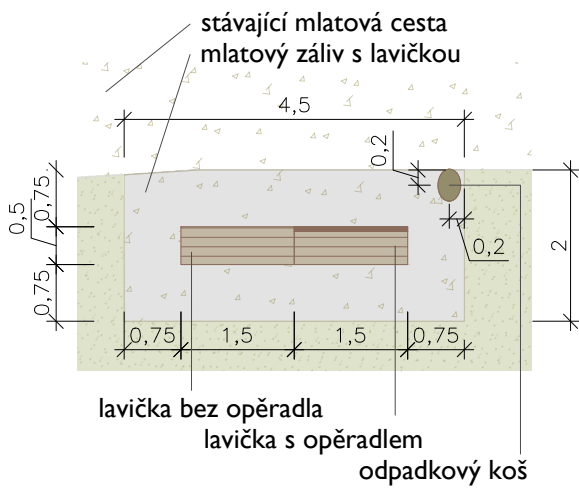

PUMPTRACK

U Dubečské tvrze, 107 00 Praha – Dubeč

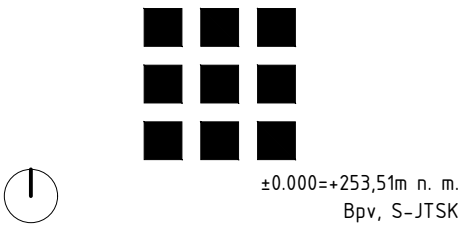


STUPEŇ PROJEKTU

DOKUMENTACE PRO VÝBĚR ZHOTOVITELE

ODPOVĚDNÝ PROJEKTANT ČÁSTI

Ing. Karel Lorenz, ČKAIT 0010147
+420 724 792 303, karel.lorenz@archibase.cz

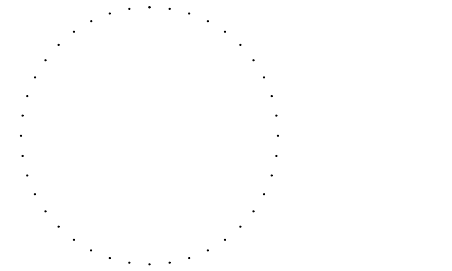

AUTOŘI NÁVRHU / DESIGN

Michael Stewart – design

Filip Majkus – Project Manager
+420 736 608 323, f.majkus@schneestern.com

VYPRACOVAL

Ing. arch. Hana Gerbová
+420 724 588 326, hana.gerbova@archibase.cz

INVESTOR

Městská část Praha – Dubeč
Starodubečská 401/36
107 00 Praha – Dubeč

ČÁST DOKUMENTACE

D_DOKUMENTACE STAVBY

OBSAH VÝKRESU

NÁVRH – ŘEZY, DETAILS

MĚŘÍTKO

1:200

DATUM

06/2023

ČÍSLO VÝKRESU / REVIZE

ČÍSLO PARÉ


D.02

GENERÁLNÍ PROJEKTANT

archibase s.r.o.


V Benátkách 2350/6
149 00 Praha 4
www.archibase.cz



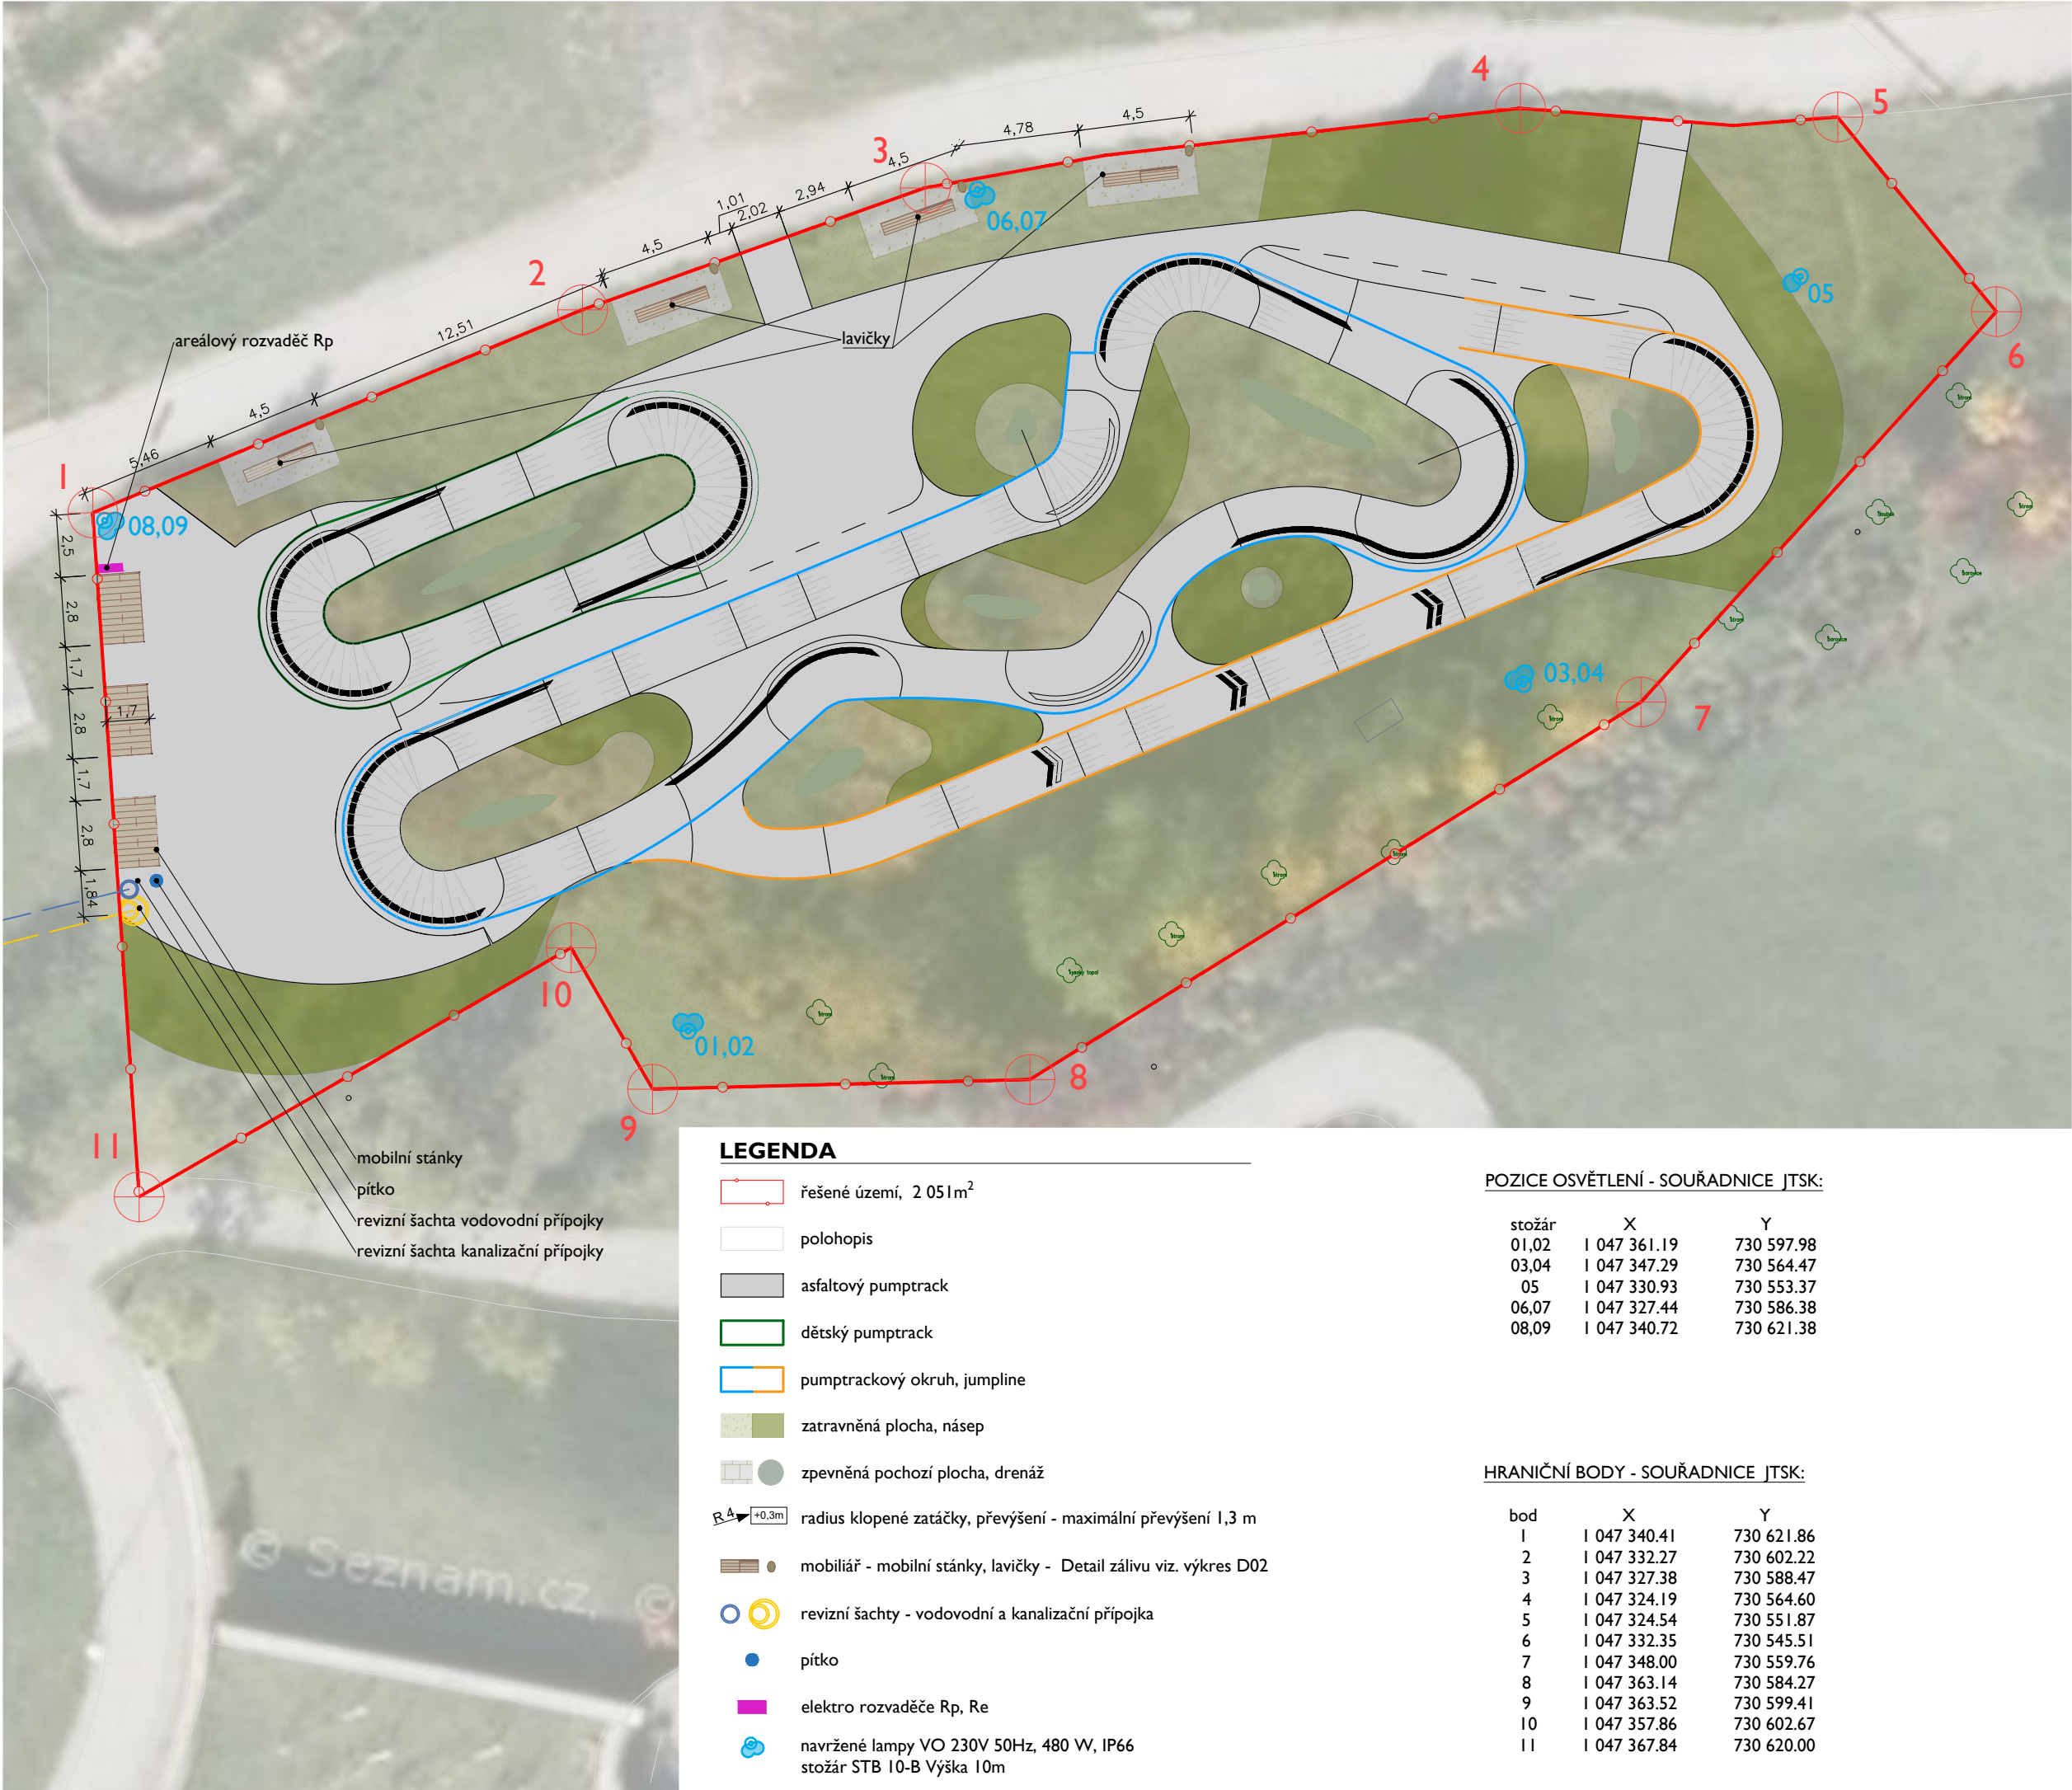

PUMPTRACK

U Dubečské tvrze, 107 00 Praha – Dubeč

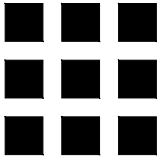


±0.000=+253,51m n. m.
Bpv, S-JTSK

STUPEŇ PROJEKTU

DOKUMENTACE PRO VÝBĚR ZHOTOVITELE

ODPOVĚDNÝ PROJEKTANT ČÁSTI

Ing. Karel Lorenz, ČKAIT 0010147
+420 724 792 303, karel.lorenz@archibase.cz

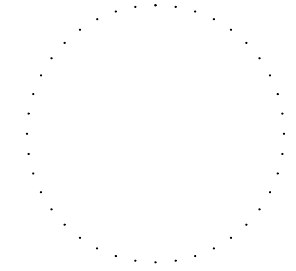

AUTOŘI NÁVRHU / DESIGN

Michael Stewart – design

Filip Majkus – Project Manager

+420 736 608 323, f.majkus@schneestern.com

VYPRACOVAL

Ing. arch. Hana Gerbová

+420 724 588 326, hana.gerbova@archibase.cz

INVESTOR

Městská část Praha – Dubeč

Starodubečská 401/36

107 00 Praha – Dubeč

ČÁST DOKUMENTACE

D_DOKUMENTACE STAVBY

OBSAH VÝKRESU

NÁVRH – MOBILIÁŘ

MĚŘÍTKO

1:250

FORMÁT

2xA4

DATUM

06/2023

ČÍSLO VÝKRESU / REVIZE

D.03

ČÍSLO PARÉ

GENERÁLNÍ PROJEKTANT

archibase s.r.o.

V Benátkách 2350/6

149 00 Praha 4

www.archibase.cz



LEGENDA

- řešené území, 2 051 m²
- polohopis
- asfaltový pumptrack
- dětský pumptrack
- pumptrackový okruh, jumpline
- zatravněná plocha, násep
- zpevněná pochozí plocha, drenáž
- radius klopené zatáčky, převýšení - maximální převýšení 1,3 m
- mobiliář - mobilní stánky, lavičky - Detail zálivu viz. výkres D02
- revizní šachty - vodovodní a kanalizační přípojka
- pítko
- elektro rozvaděče Rp, Re
- navržené lampy VO 230V 50Hz, 480 W, IP66
stožár STB 10-B Výška 10m

POZICE OSVĚTLENÍ - SOUŘADNICE JTSK:

stožár	X	Y
01,02	I 047 361.19	730 597.98
03,04	I 047 347.29	730 564.47
05	I 047 330.93	730 553.37
06,07	I 047 327.44	730 586.38
08,09	I 047 340.72	730 621.38

HRANIČNÍ BODY - SOUŘADNICE JTSK:

bod	X	Y
1	I 047 340.41	730 621.86
2	I 047 332.27	730 602.22
3	I 047 327.38	730 588.47
4	I 047 324.19	730 564.60
5	I 047 324.54	730 551.87
6	I 047 332.35	730 545.51
7	I 047 348.00	730 559.76
8	I 047 363.14	730 584.27
9	I 047 363.52	730 599.41
10	I 047 357.86	730 602.67
11	I 047 367.84	730 620.00