



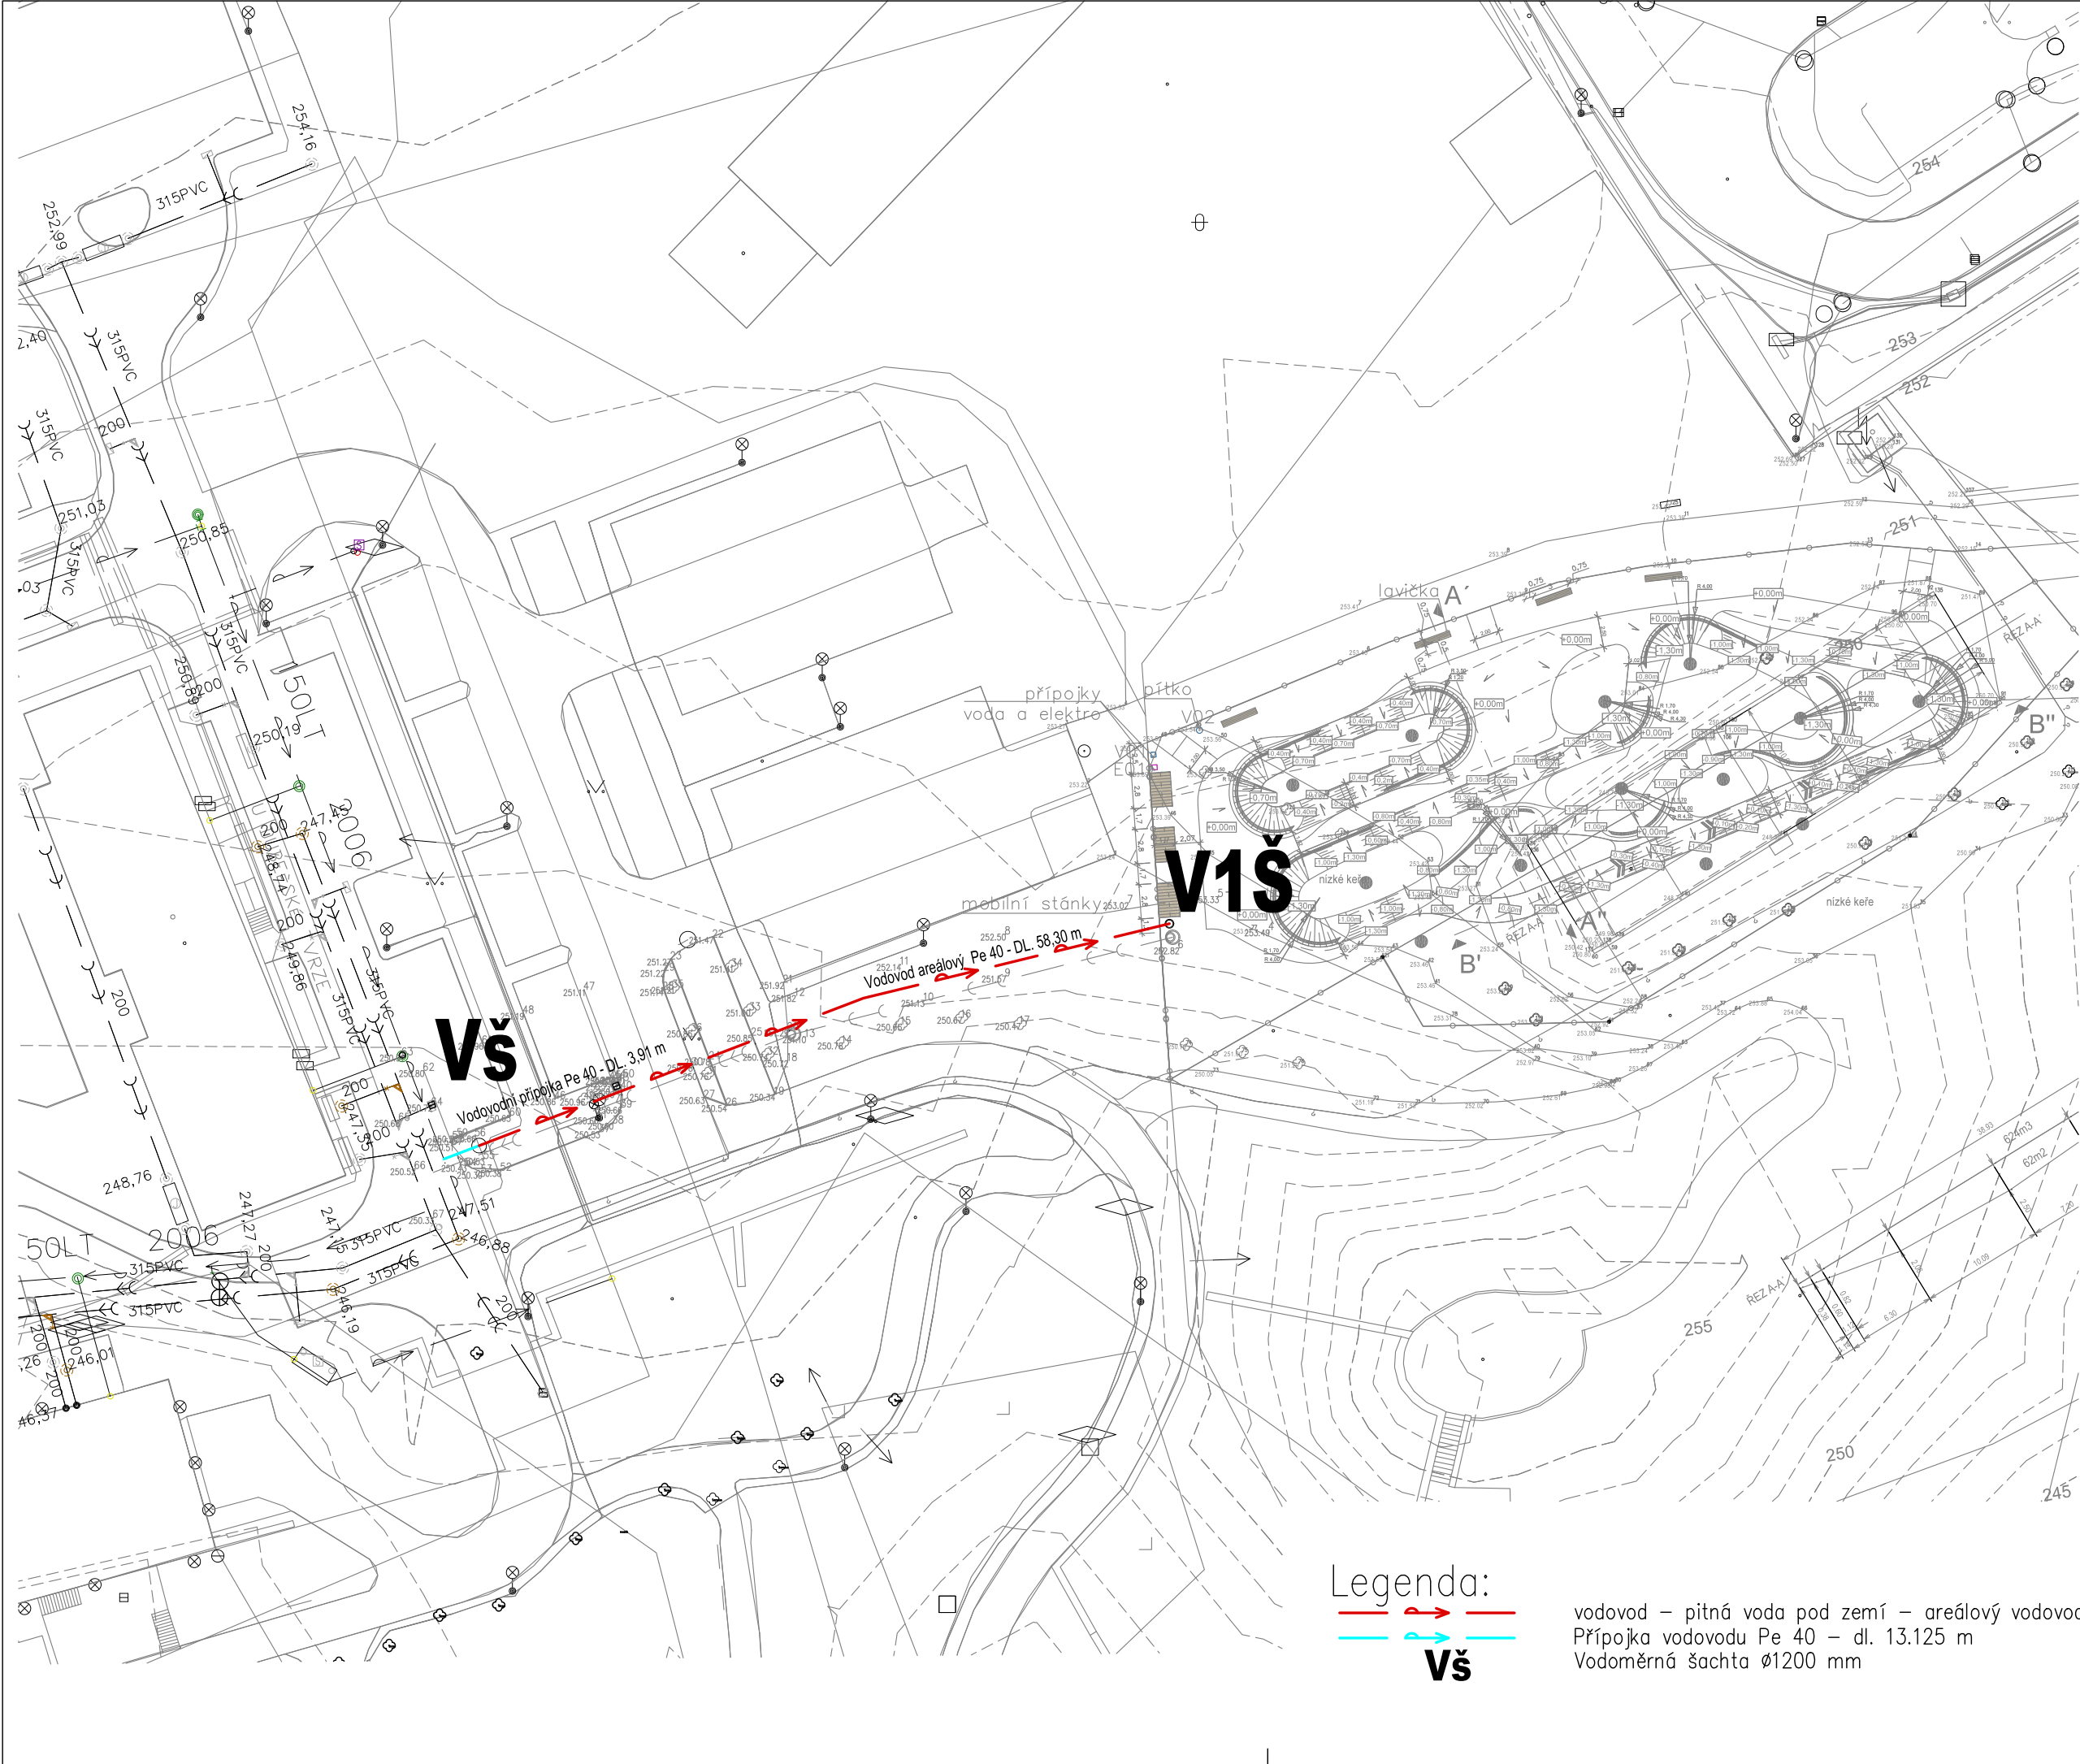

PUMPTRACK

U Dubečské tvrze, 107 00 Praha - Dubeč

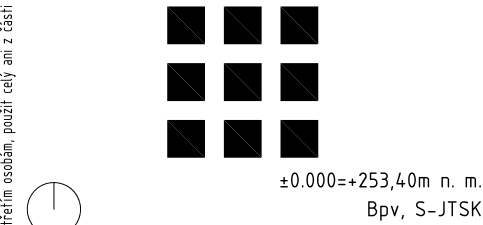

STUPEŇ PROJEKTU

DOKUMENTACE PRO VÝBĚR ZHOTOVITELE

ODPOVĚDNÝ PROJEKTANT ČÁSTI
Ing. Daniel Höchtberger

Ing. Daniel Höchtberger
IČ : 71802380
DIČ : CZ - 7009240095
Naskové 1335/II Praha 5 - Košře
Tel.: 739 568 963
Email:d.hochtberger@hotmail.com

AUTÓRI NÁVRHU / DESIGN
Michael Stewart - design

Filip Majkus - Project Manager
+420 736 608 323, f.majkus@schneestern.com

VYPRACOVAL
Ing. Daniel Höchtberger

INVESTOR
Městská část Praha - Dubeč
Starodubečská 401/36
107 00 Praha - Dubeč

ČÁST DOKUMENTACE
D.1 Dokumentace stavebních objektů
D.1.4.1 Vodovodní přípojky

OBSAH VÝKRESU
SITUACE

MĚŘÍTKO
1:500

FORMÁT
2xA4

DATUM

ČÍSLO VÝKRESU / REVIZE
S0.01-D.1.4.101

ČÍSLO PARÉ

GENERÁLNÍ PROJEKTANT
archibase s.r.o.

V Benátkách 2350/6
149 00 Praha 4
www.archibase.cz

