



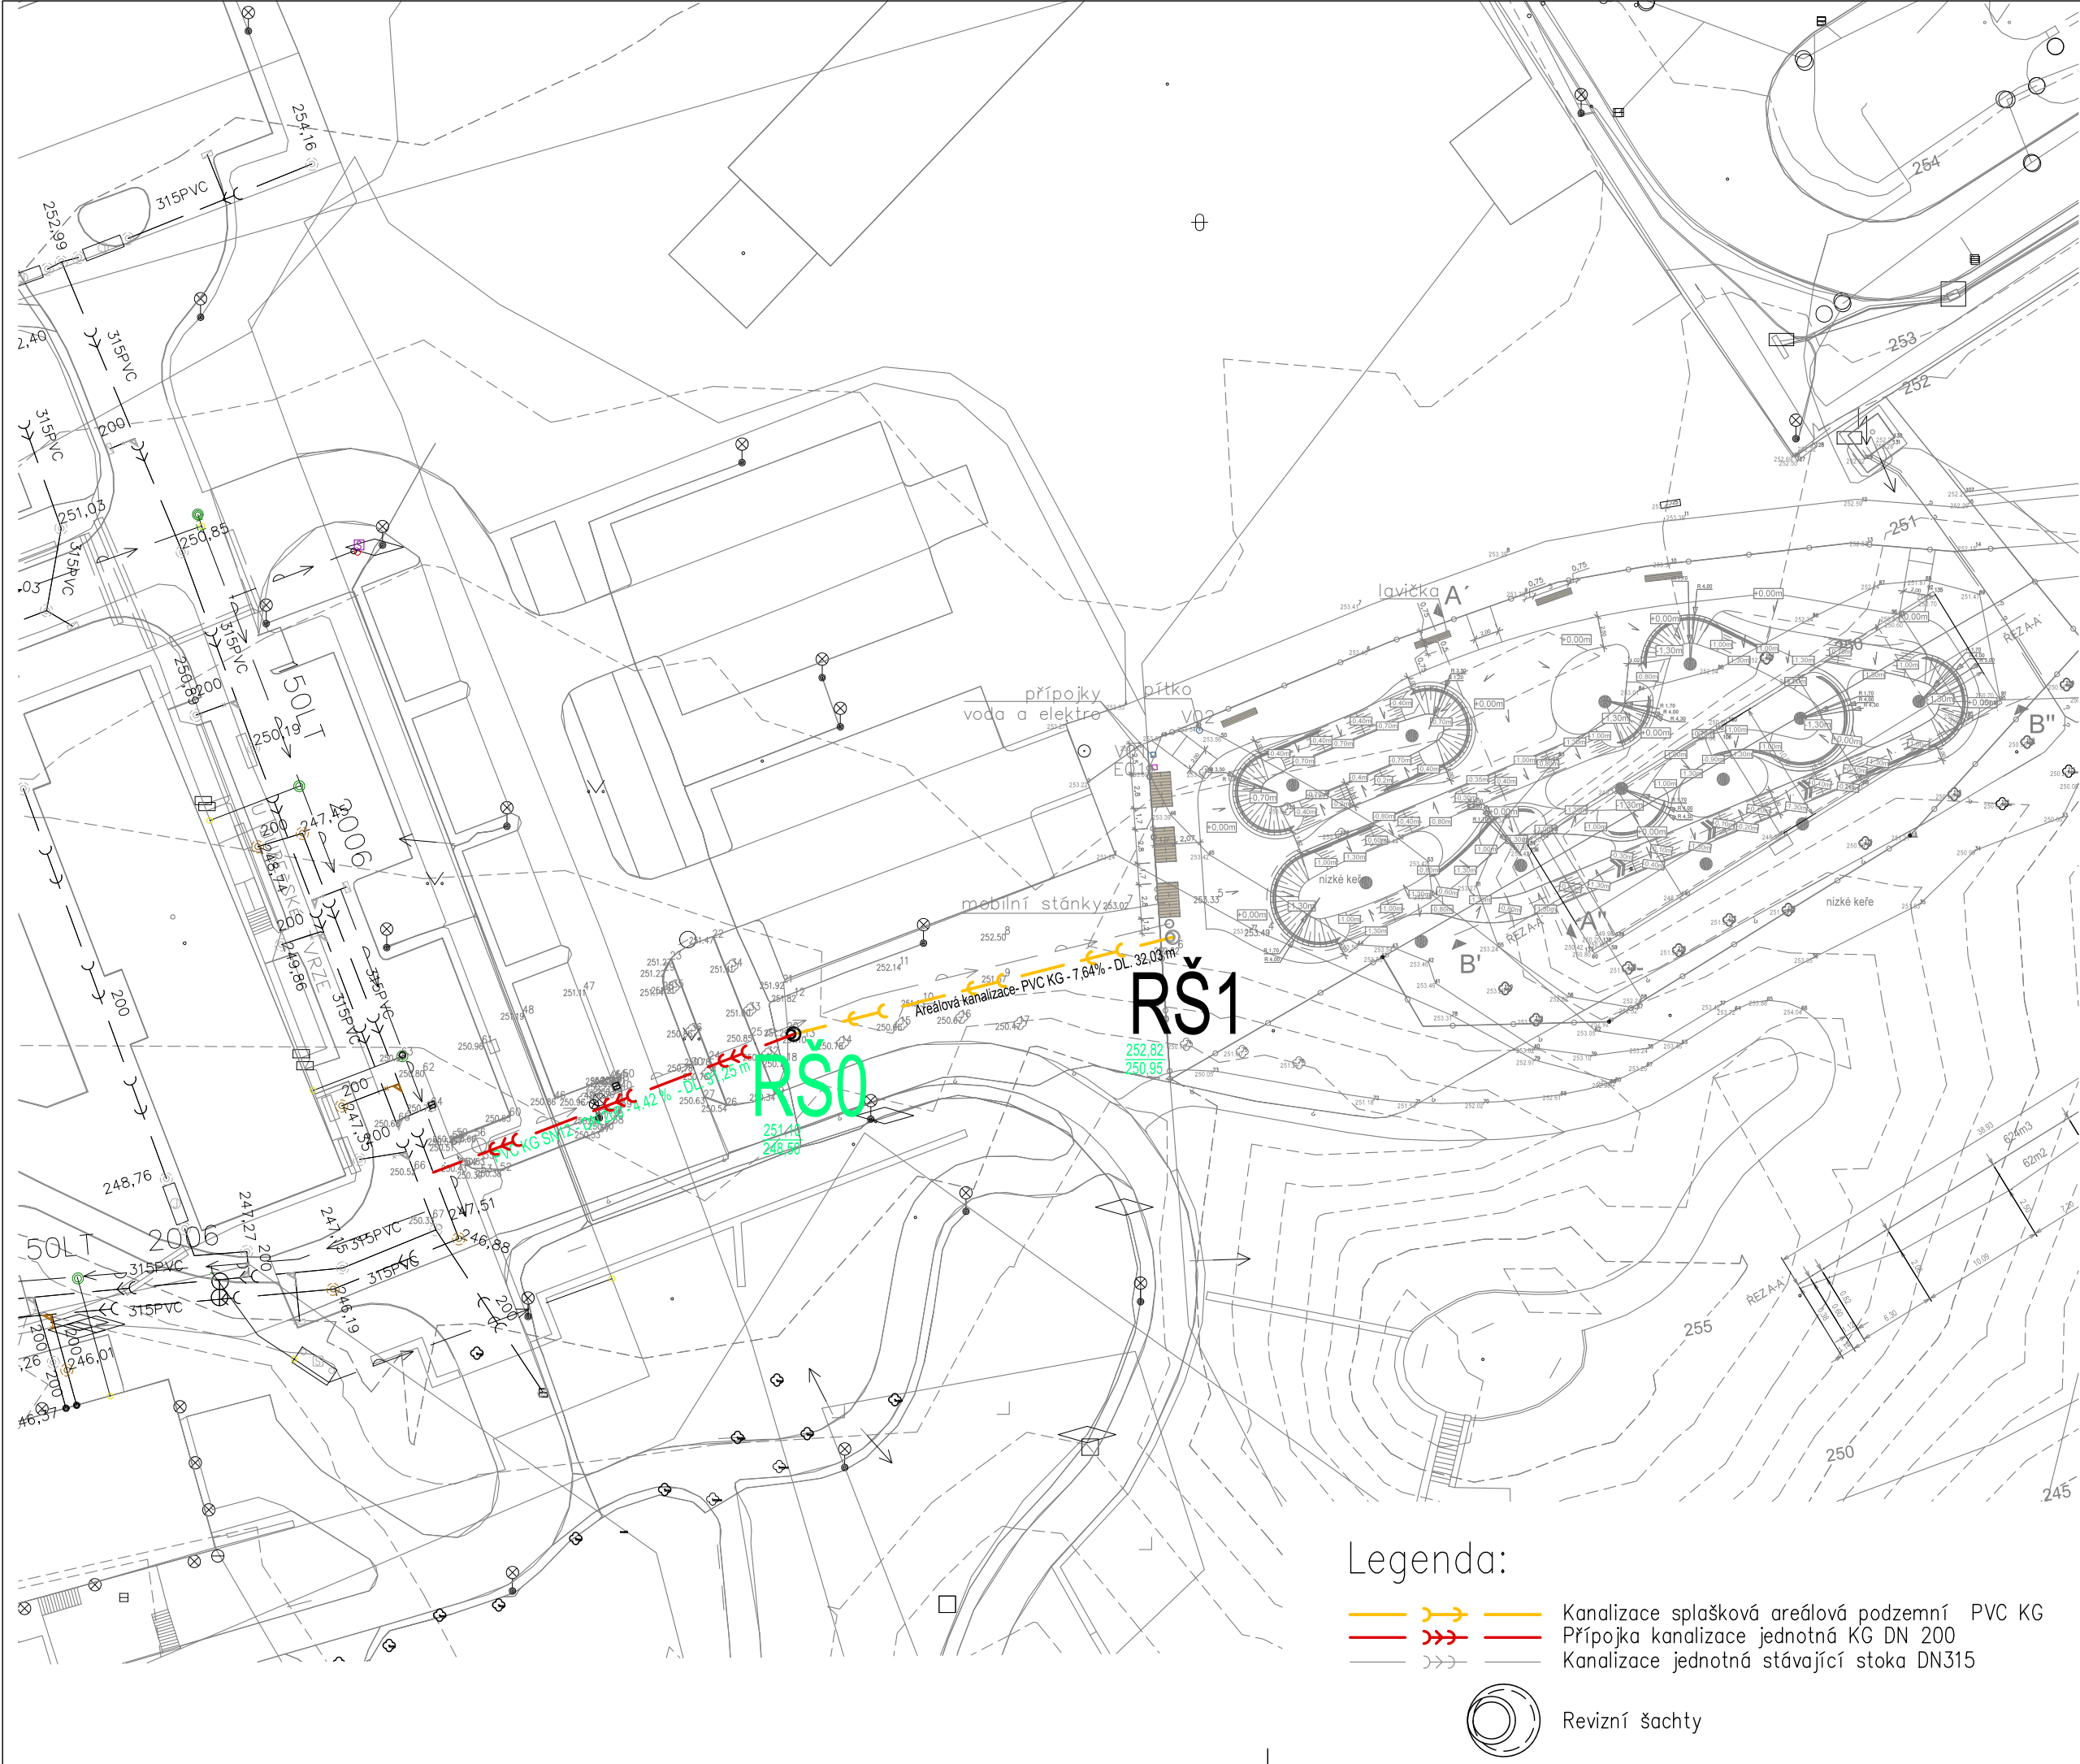

# PUMPTRACK

U Dubečské tvrze, 107 00 Praha - Dubeč

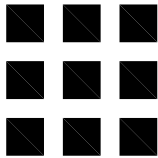

±0.000=+253,40m n. m.  
Bpv, S-JTSK



STUPEŇ PROJEKTU

DOKUMENTACE PRO VÝBĚR ZHOTOVITELE

ODPOVĚDNÝ PROJEKTANT ČÁSTI

Ing. Daniel Höchtberger

Ing. Daniel Höchtberger

IČ : 71802380  
DIČ : CZ - 7009240095

Naskové 1335/II Praha 5 - Košře  
Tel.: 739 568 963  
Email:d.hochtberger@hotmail.com

AUTÓRI NÁVRHU / DESIGN

Michael Stewart - design

Filip Majkus - Project Manager  
+420 736 608 323, f.majkus@schneestern.com

VYPRACOVAL

Ing. Daniel Höchtberger

INVESTOR

Městská část Praha - Dubeč  
Starodubečská 401/36  
107 00 Praha - Dubeč

ČÁST DOKUMENTACE

D.1 Dokumentace stavebních objektů  
D.1.4.2 Kanalizační přípojky

OBSAH VÝKRESU

SITUACE

MĚŘÍTKO

1:500

FORMÁT

2xA4

DATUM

ČÍSLO VÝKRESU / REVIZE

S0.01-D.1.4.201

ČÍSLO PARÉ

GENERÁLNÍ PROJEKTANT

archibase s.r.o.

V Benátkách 2350/6  
149 00 Praha 4  
www.archibase.cz



Legenda:

- Kanalizace splašková areálová podzemní PVC KG
- Přípojka kanalizace jednotná KG DN 200
- Kanalizace jednotná stávající stoka DN315



Revizní šachty