




DPS 01.1 - ÚPRAVNA VODY
ŘEZ A-A 1:50

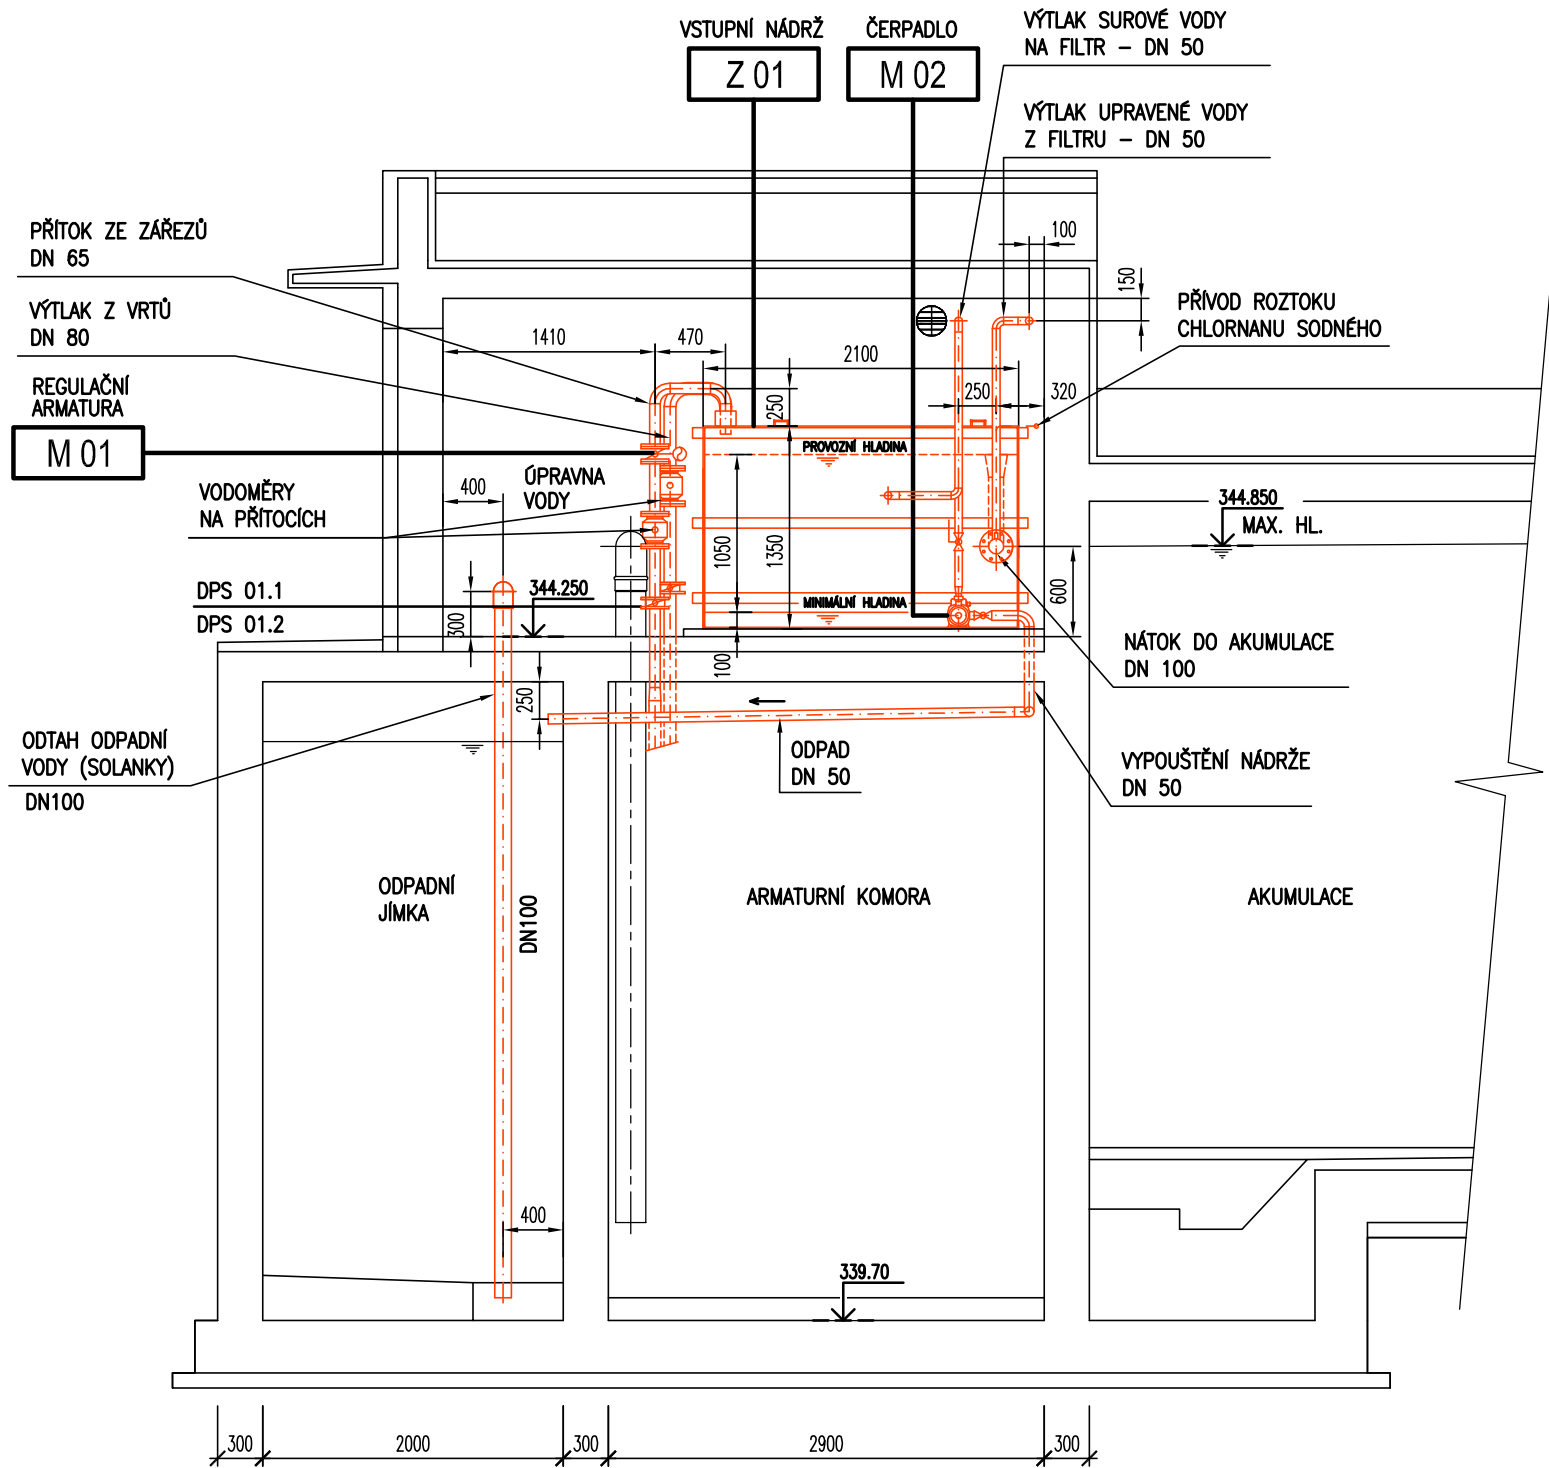


ŘEZ C-C 1:50

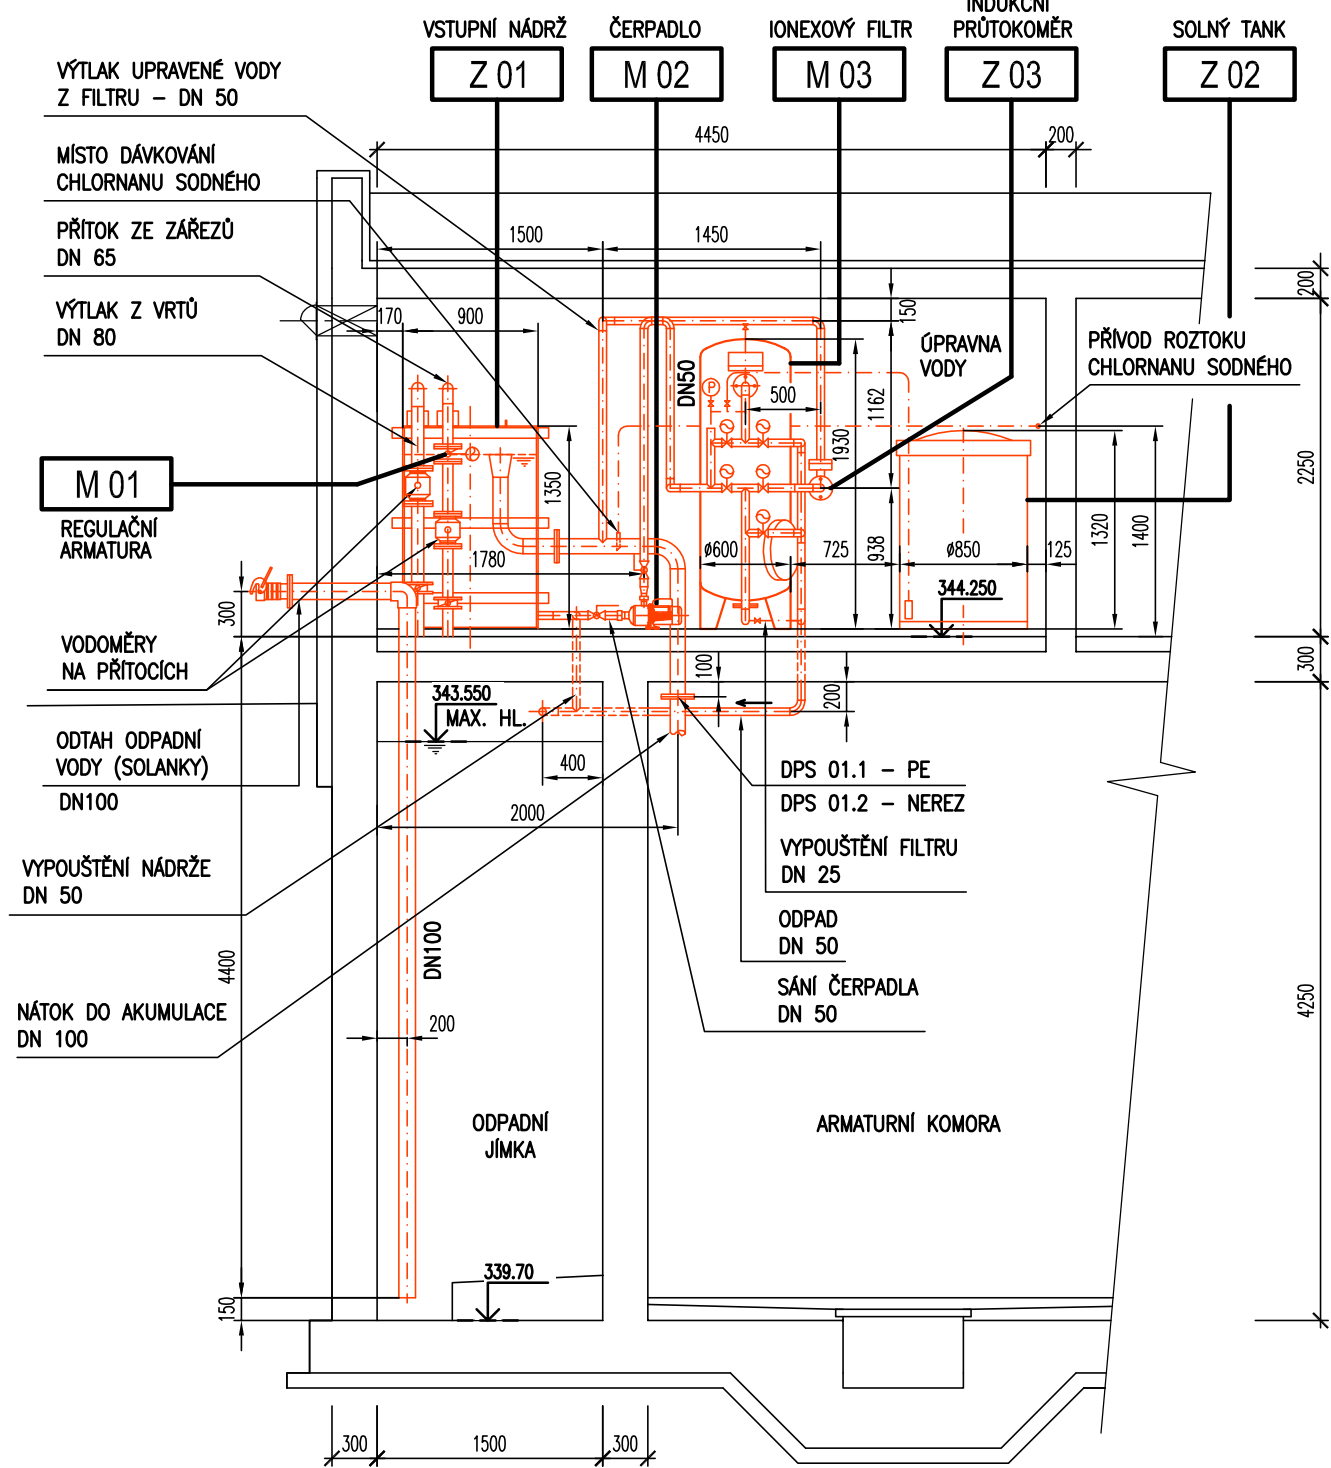

PŮDORYS 1:50

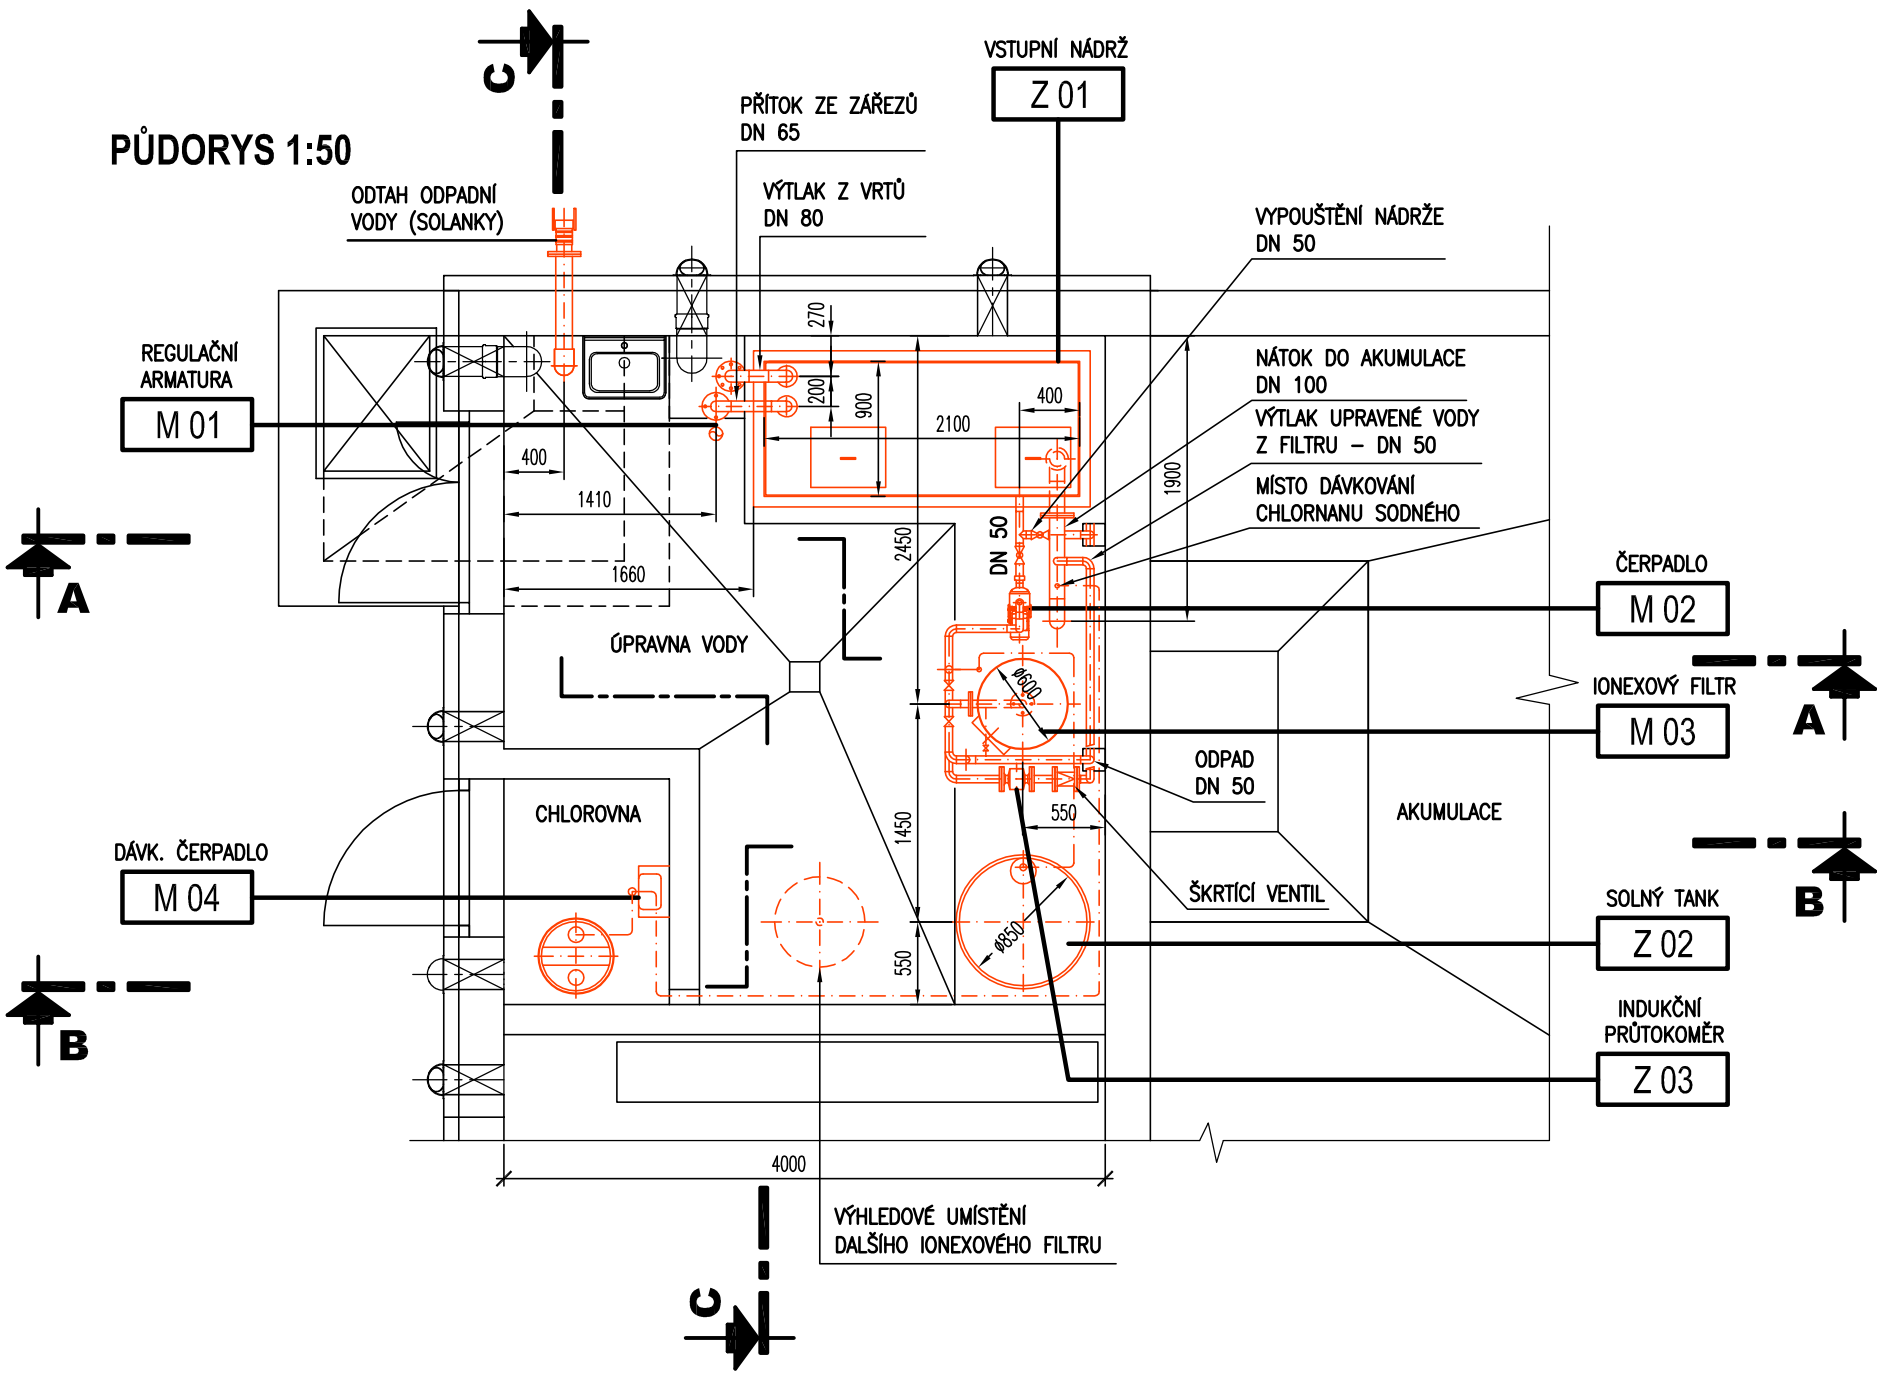

ŘEZ B-B 1:50

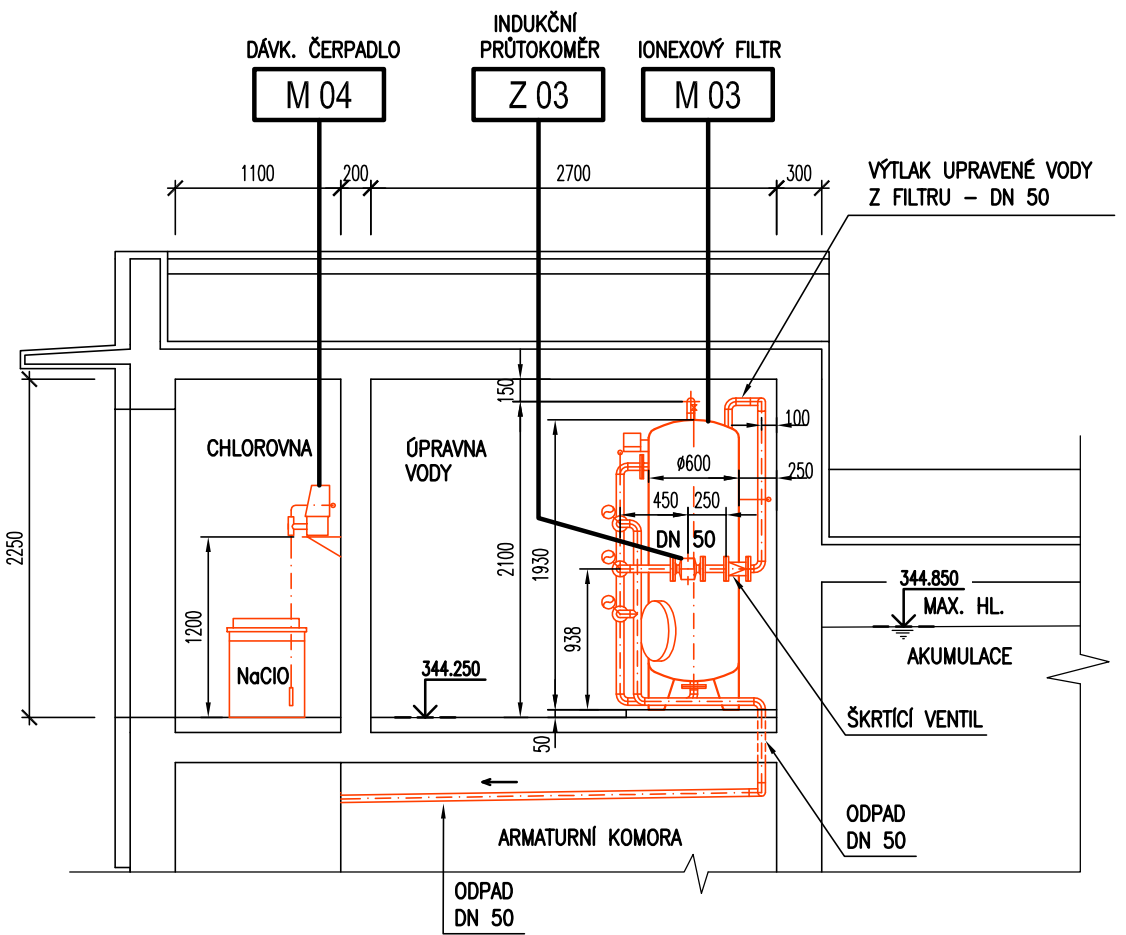

SEZNAM STROJŮ A ZAŘÍZENÍ

POLOŽKA	NÁZEV	POČET	PŘÍKON	NAPĚTÍ
STROJE				
M 01	REGULAČNÍ ARMATURA SE SERVOPOHONEM	1 ks	15 W	400 V
M 02	ČERPADLO SUROVÉ A PRACÍ VODY	1 ks	0,5 kW	400 V
M 03	IONEXOVÝ FILTR	1 ks	20 W	230 V
M 04	DÁVKOVACÍ ČERPADLO CHLORNANU SODNÉHO	1 ks	16 W	230 V
ZAŘÍZENÍ				
Z 01	VSTUPNÍ NÁDRŽ	1 ks		
Z 02	SOLNÝ TANK	1 ks		
Z 03	INDUKČNÍ PRŮTOKOMĚR	1 ks		

AQUA PROCON s.r.o. Projektová a inženýrská společnost Palackého tř. 12, 612 00 Brno				ŘEŠITEL Ing. Tomáš Adamec	
				ODP. ZÁSTUPCE Ing. Petr Baránek	
Kreslil	Navrh	Odp. projektant	Techn. kontrola	 VODOHOSPODÁŘSKÝ ROZVOJ A VÝSTAVBA a.s. Nábřeží 4 150 56 Praha 5	
Kraj	Středočeský kraj		Obec		Chocerady
Investor	Obec Chocerady				Sauber
VODOVOD CHOCERADY					Formát 6 A4
D.2.1 – PS 01 TECHNOLOGICKÁ ČÁST – VODOJEM CHOCERADY –					Datum 09/2017
				Stupeň DVZ	
				Zakázka 3308/002	
DPS 01.1 – DISPOZICE ÚPRAVNY VODY				Měřítko 1:50	Č. výkresu D.2.1.3

Tento výkres a jeho přílohy jsou duševním vlastnictvím akciové společnosti Vodohospodářský rozvoj a výstavba, a.s.