


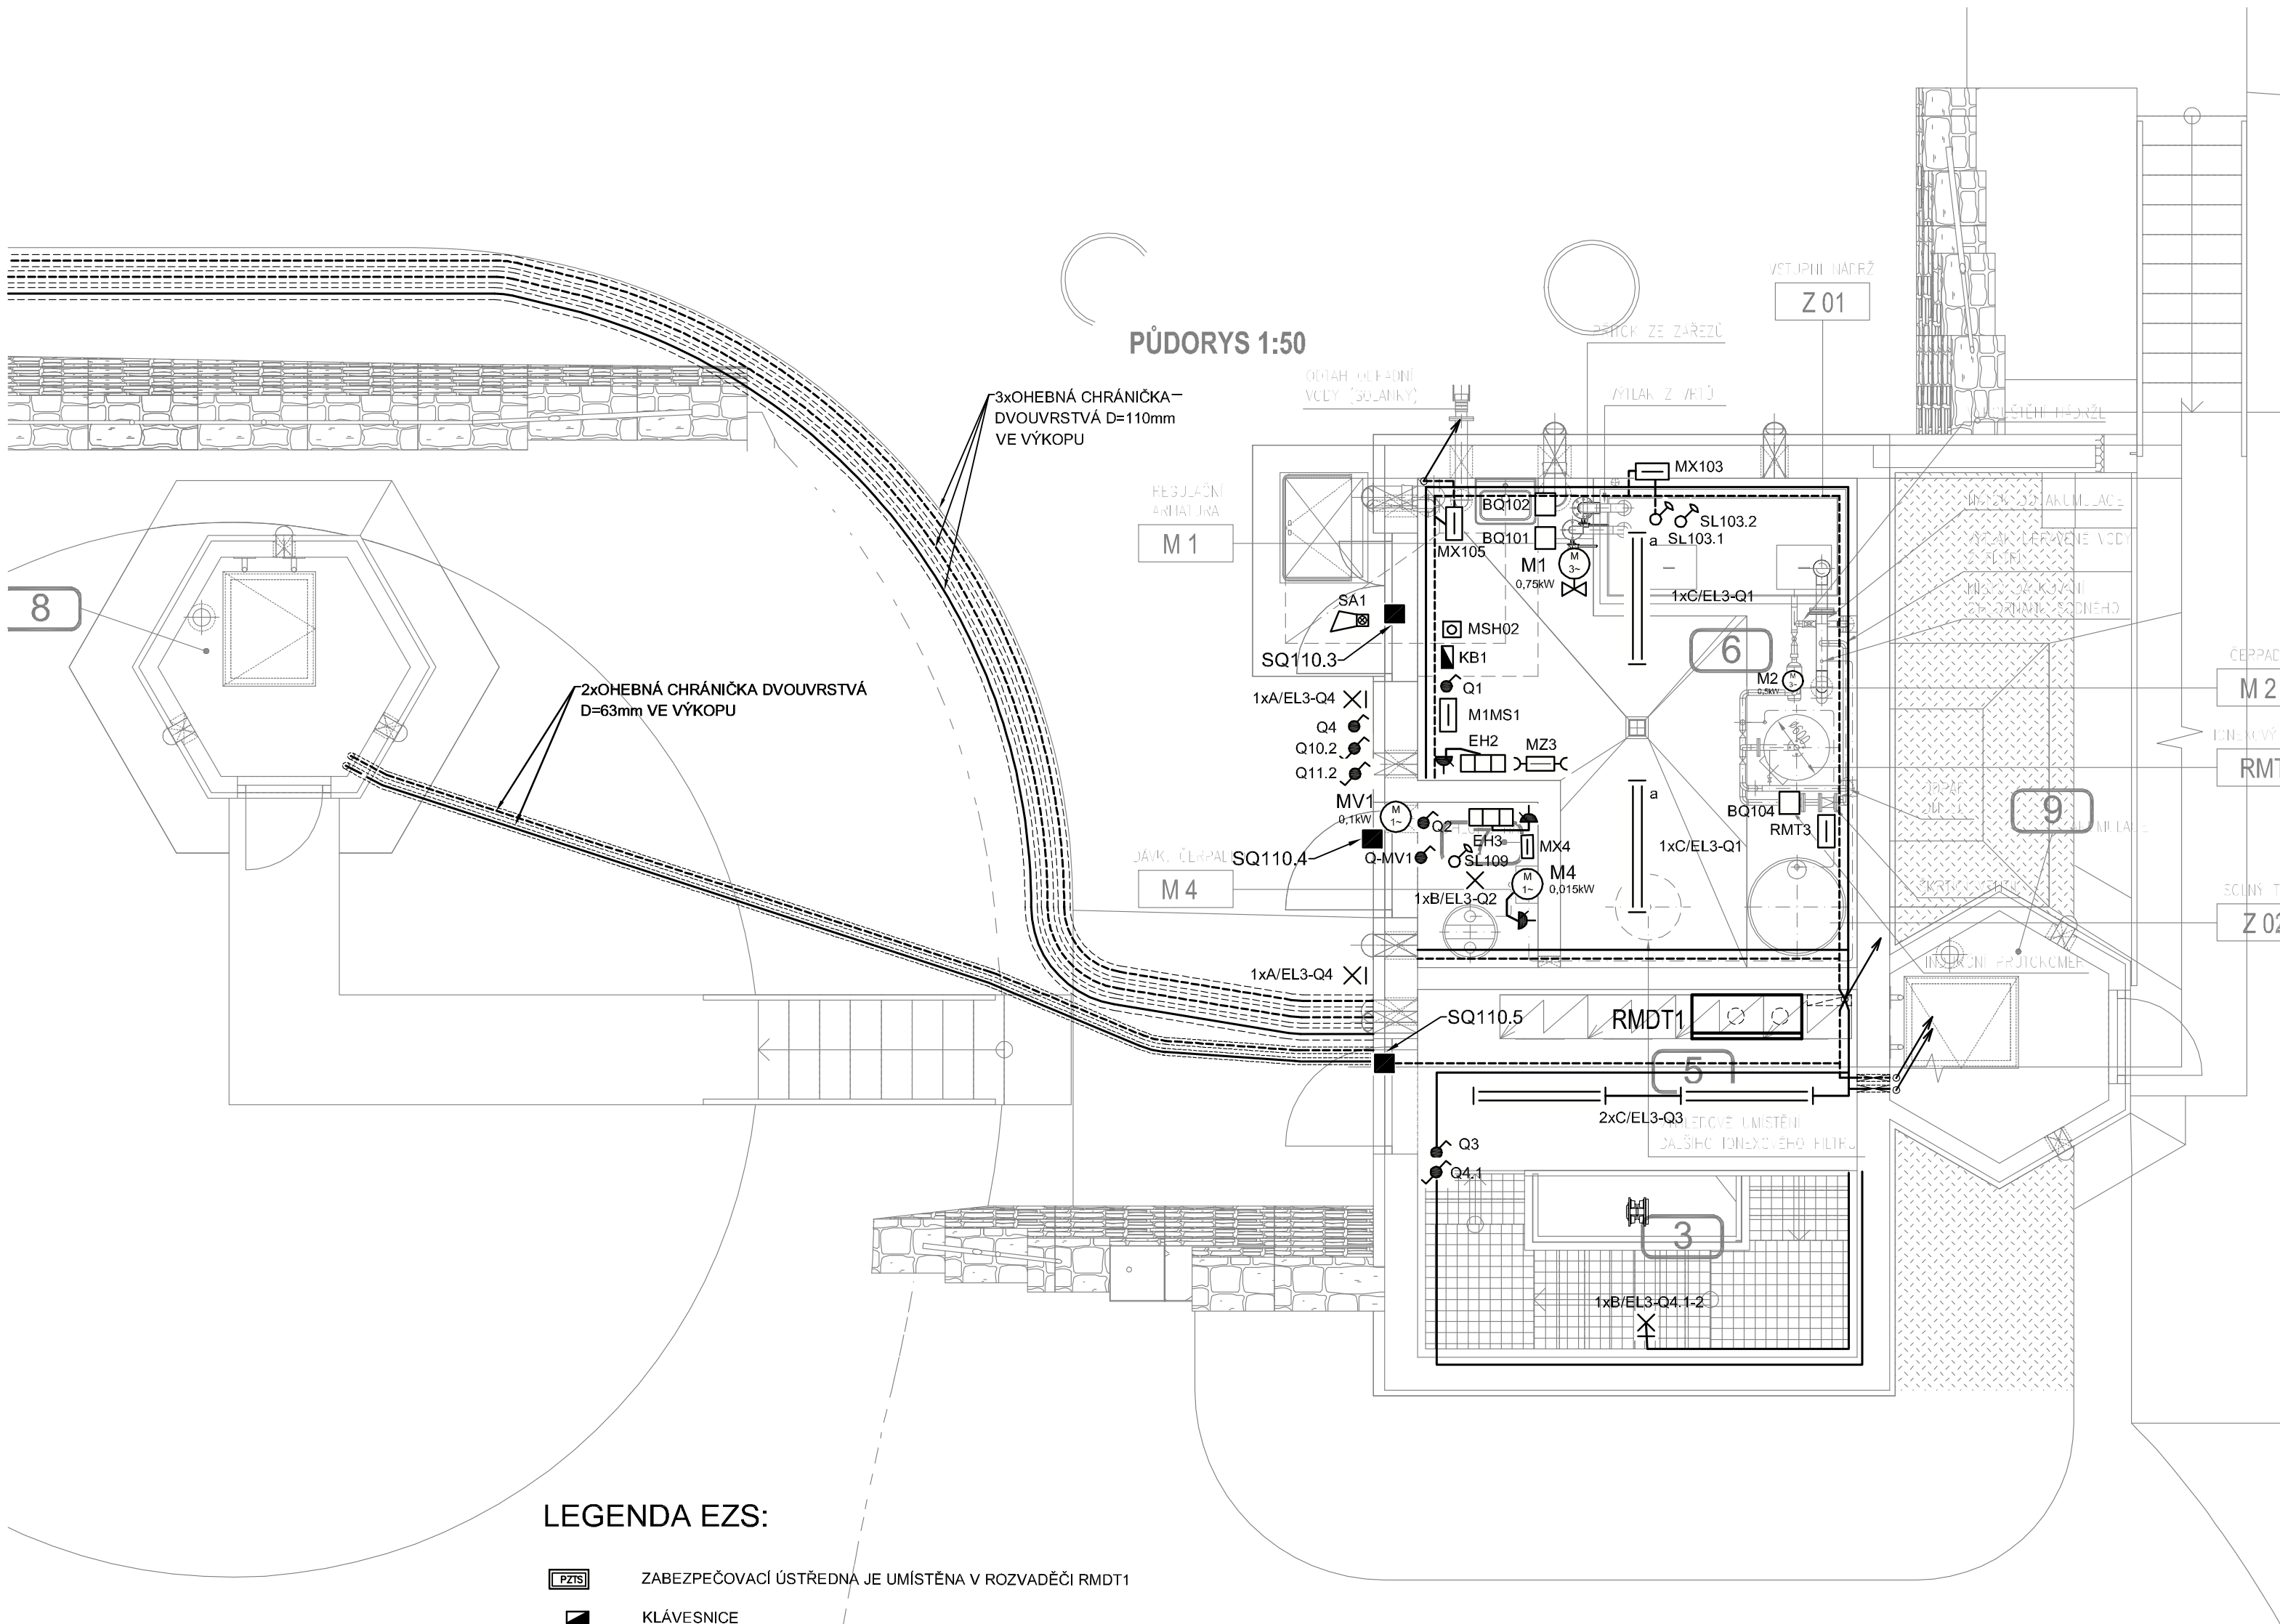

LEGENDA EZS:

- ZABEZPEČOVACÍ ÚSTŘEDNA JE UMÍSTĚNA V ROZVADĚČI RMDT1
- KLÁVESNICE
- PROSTOROVÉ ČIDLO POHYBU
- VENKOVNÍ ZÁLOHOVANÁ SÍŘENA
- MAGNETICKÝ KONTAKT DVEŘNÍ, VRATOVÝ

EZS:

NAPÁJECÍ NAPĚTÍ: 1+N+PE 230V,50Hz,TN-S

OCHRANA PŘED NEBEZP. DOTYKEM NEŽIV. ČÁSTÍ :
AUTOMATICKÝM ODPOJENÍM OD ZDROJE
MALÝM NAPĚTÍM 2 12V DC

LEGENDA - KABELY:

- KABEL PRS
- KABEL MaR

LEGENDA:

- RE1 ELEKTROMĚROVÝ ROZVADĚČ V PLASTOVÉM PILÍŘI
- RMDT1 ROZVADĚČ TECHNOLOGICKÉ A STAVEBNÍ ELEKTROINSTALACE
- A LED REFLEKTOR, NÁSTĚNNÝ 1x20W, IP65
- B ZÁŘIVKOVÉ SVÍTIDLO, NÁSTĚNNÝ 1x11W, IP54
- C ZÁŘIVKOVÉ SVÍTIDLO STROPNÍ 2x36W, IP65
- PŘEPÍNAČ č.5 10A 250V IP44
- SPÍNAČ č.1 10A 250V IP44
- PŘEPÍNAČ č.6 10A 250V IP44
- ZÁSUVKA 16A 250V, IP44
- EL. POHON 230V
- SERVOPOHON 230V
- ČIDLO MaR
- ČIDLO MaR - PLOVÁKOVÝ SPÍNAČ
- ČIDLO MaR - MAGNETICKÝ KONTAKT
- OCHRANNÉ POSPOJOVÁNÍ
- EL.NÁSTĚNNÝ KONVEKTOR 230V, IP24 S VESTAVĚNÝM TERMOSTATEM
- ZÁSUVKOVÁ SKŘÍŇ 16A 230V, 32A 400V, IP54, TN-S
- SVORKOVACÍ SKŘÍŇ
- SVORKOVACÍ SKŘÍŇ

NAPÁJECÍ NAPĚTÍ: 3+N+PE 50Hz, 400/230V TN-C-S
1+N+PE 50Hz, 230V TN-S
2-24V DC

OCHRANA PŘED ÚRAZEM EL. PROUDEM DLE ČSN 33 2000-4-41 ed.2/Z1:
AUTOMATICKÝM ODPOJENÍM OD ZDROJE
OCHRANA PŘI PORUŠE: OCHRANNÉ UZEMNĚNÍ, OCHRANNÉ POSPOJOVÁNÍ A AUTOMATICKÉ ODPOJENÍ V PŘÍPADĚ PORUCHY
ZÁKLADNÍ OCHRANA ŽIVÝCH ČÁSTÍ: IZOLACÍ, KRYTEM
DOPLŇKOVÁ OCHRANA: PROUDOVÝM CHRÁNIČEM A DOPLŇUJÍCÍM OCHR. POSPOJOVÁNÍM

POZNÁMKA:

EL. ROZVODY BUDOU PROVEDENY NA POVRCHU V PVC TRUBKÁCH. V ZEMI BUDOU KABELY ULOŽENY DO VÝKOPU 35/80 cm VE VOLNÉM TERÉNU NEBO DO VÝKOPU 50/120 cm POD POJÍŽDĚNÝMI PLOCHAMI.

PROSTŘEDÍ JE URČENO PROTOKOLEM O URČENÍ VNĚJŠÍCH VLIVŮ, KTERÝ JE PŘÍLOHOU TECHNICKÉ ZPRÁVY TOHOTO PS.

KABELY PRS A MaR JE NUTNO VĚST V ODDĚLENÝCH KABELOVÝCH TRASÁCH.

OTVORY PROSTUPŮ UTĚSNIT PROTI VNIKÁNÍ VLHKOSTI.

AQUA PROCON s.r.o. Projektová a inženýrská společnost Palackého tř. 12, 612 00 Brno				ŘEŠITEL Ing. Petr Šulc
				ODP. ZASTUPCE Ing. Petr Baránek

Kreslil	Navrhl	Odpo. projektant	Techn. kontrola	 VODOHOSPODÁŘSKÝ ROZVOJ A VÝSTAVBA a.s. Nábřeží 4 150 56 Praha 5
Kraj	Středočeský kraj	Obec	Chocerady	
Investor	Obec Chocerady			
VODOVOD CHOCERADY				Soubor
D.2.5 – PS 05 ELEKTROTECHNICKÁ ČÁST – VODOJEM CHOCERADY				Formát 8 A4
				Datum 09/2017
				Stupeň DVZ
				Zakázka 3308/002
DISPOZICE 1.PP – EL.ROZVOD				Měřítko 1: 50
				Č. výkresu D.2.5.6

Tento výkres a jeho přílohy jsou duševním vlastnictvím akciové společnosti Vodohospodářský rozvoj a výstavba, a.s.