


LEGENDA MÍSTNOSTÍ A NÁDRŽÍ

OZNAČ.	ÚČEL	PLOCHA (m2)
1	STÁVAJÍCÍ AKUMULAČNÍ NÁDRŽ	17.72 m²
2	NOVÁ AKUMULAČNÍ NÁDRŽ	20.00 m²
3	STROJOVNA ARMATURNÍ KOMORY	14.95 m²
4	VSTUP DO ARMATURNÍ KOMORY	6.30 m²
5	MÍSTNOST HYGIENICKÉHO ZABEZPEČENÍ	1.69 m²
6	VSTUPNÍ KOMORA STÁVAJÍCÍ AKUMULAČNÍ NÁDRŽE	3.44 m²
7	VSTUPNÍ KOMORA NOVÉ AKUMULAČNÍ NÁDRŽE	3.44 m²

NOVÝ A STARÝ VODOJEM - 1.NP

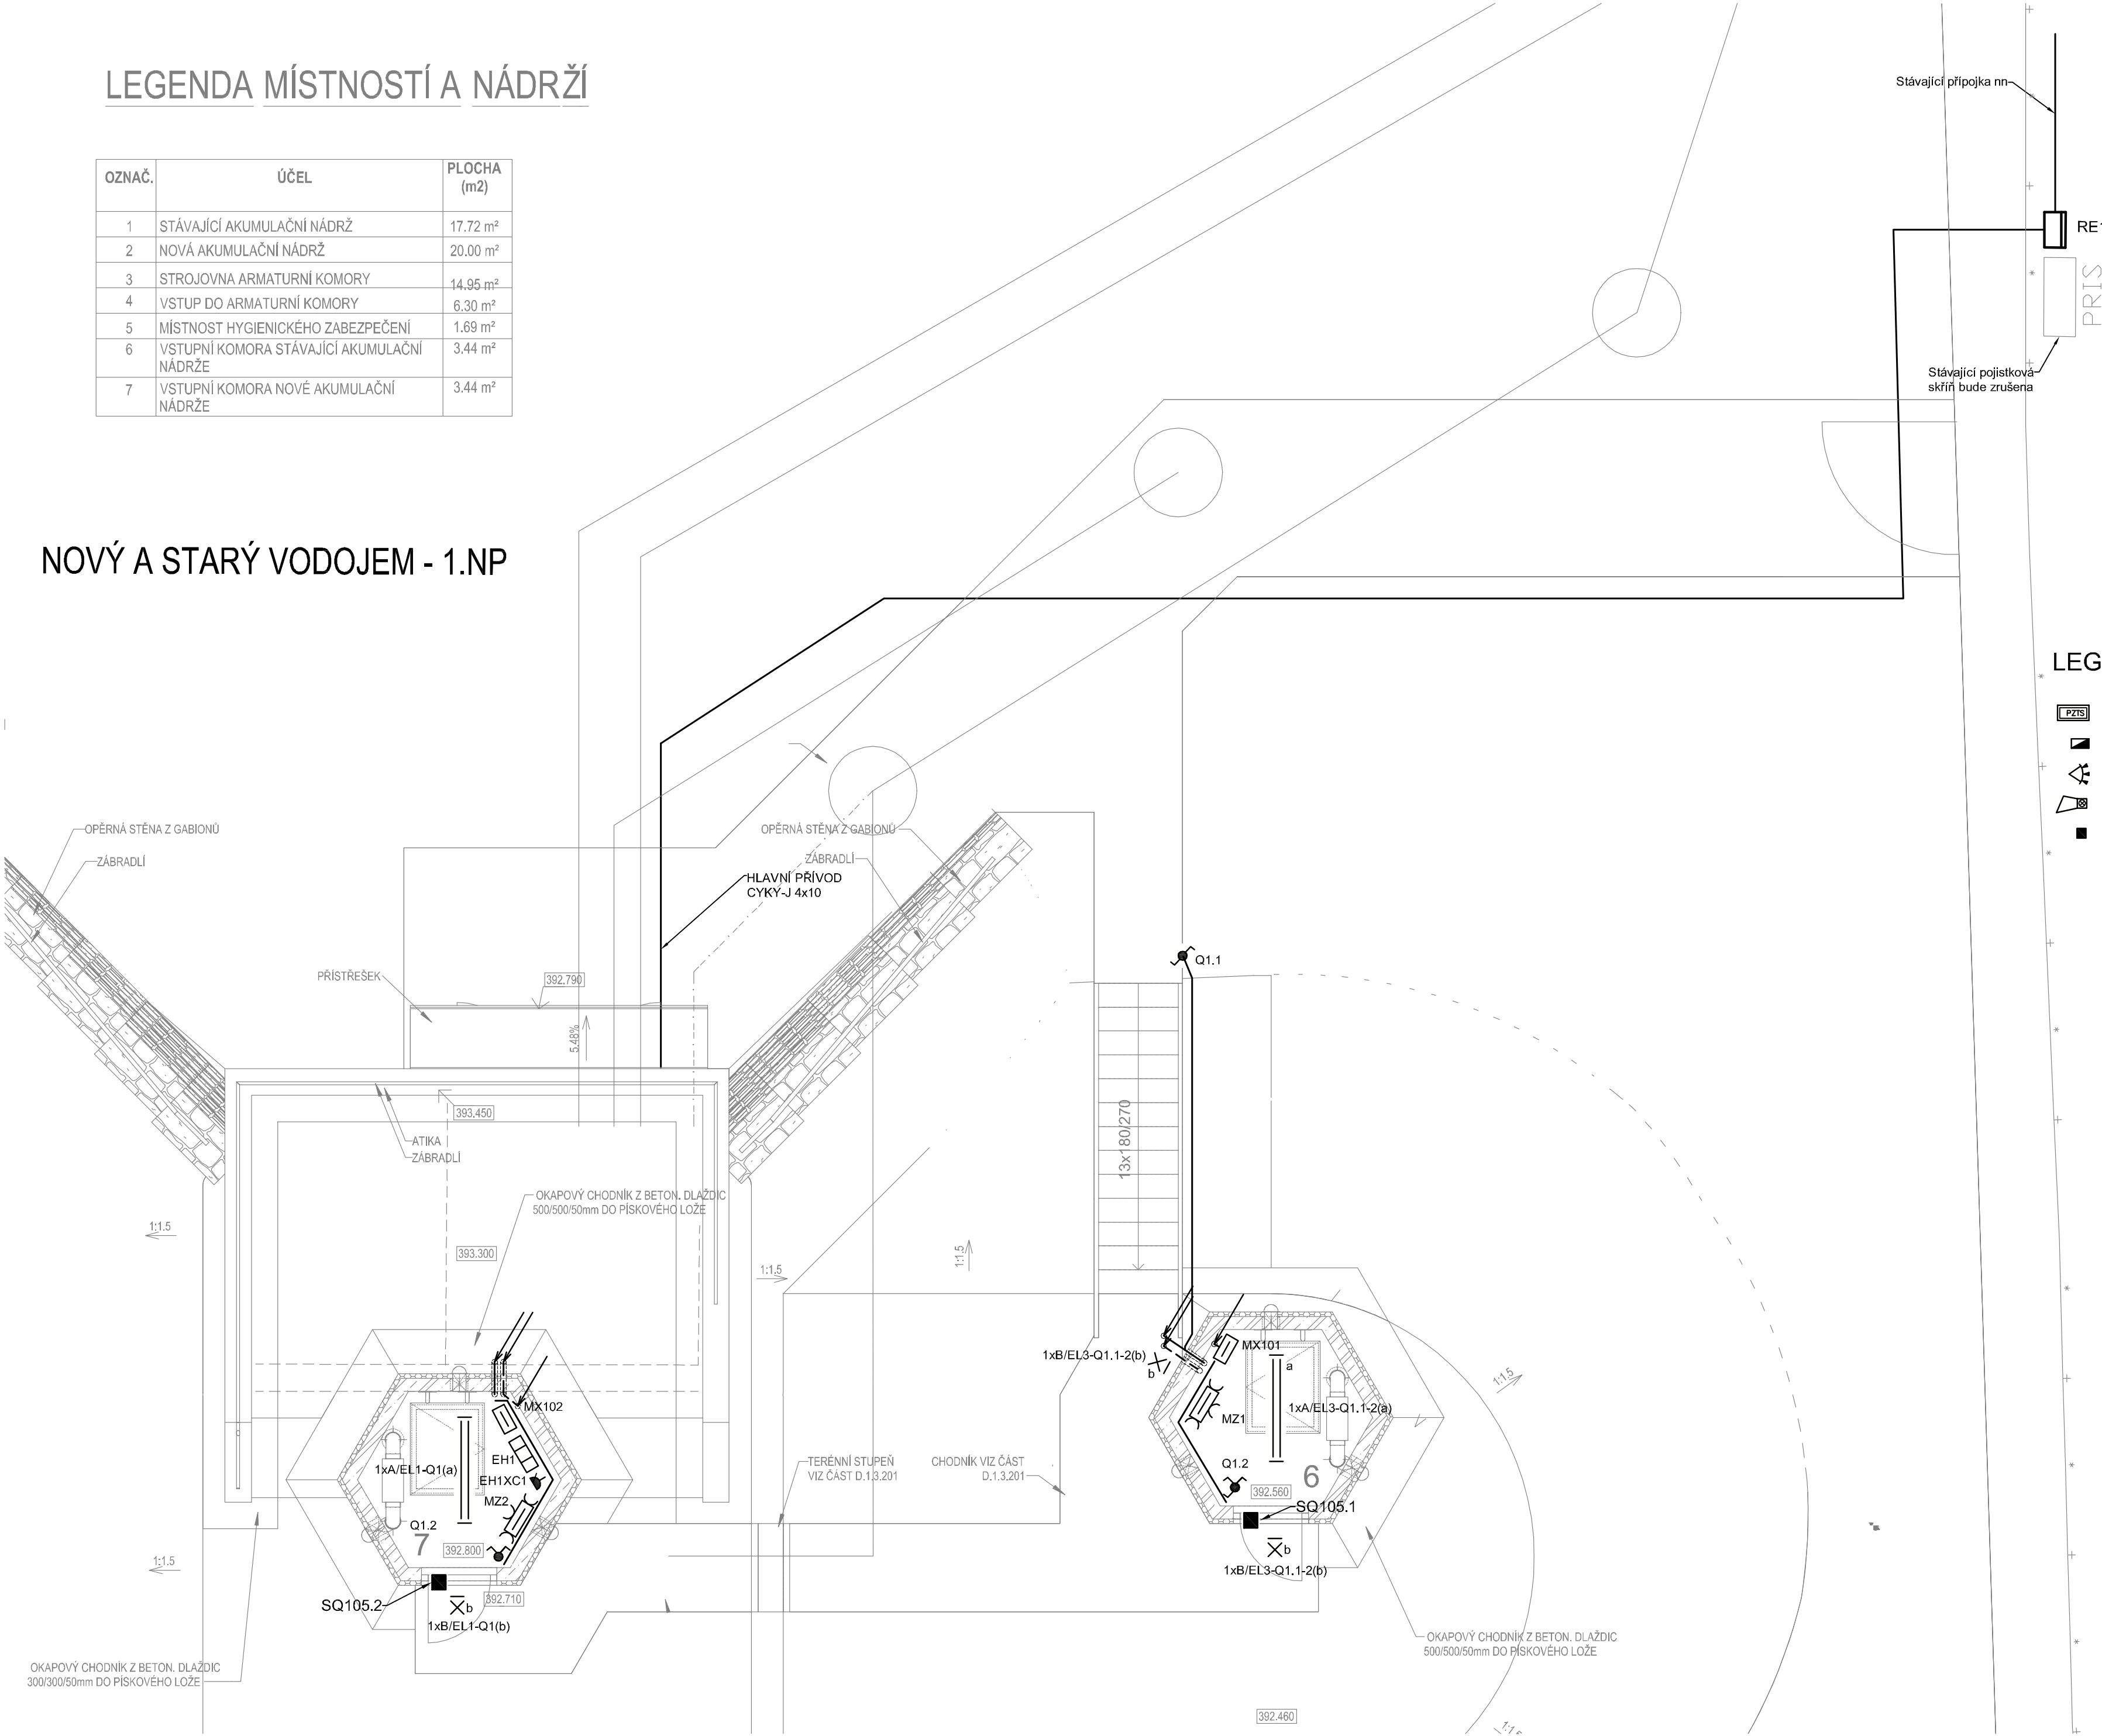

LEGENDA - KABELY:

	KABEL PRS
	KABEL MaR

LEGENDA EZS:

	ZABEZPEČOVACÍ ÚSTŘEDNA JE UMÍSTĚNA V ROZVADĚČI RMDT1
	KLÁVESNICE
	PROSTOROVÉ ČIDLO POHYBU
	VENKOVNÍ ZÁLOHOVANÁ SÍŘENA
	MAGNETICKÝ KONTAKT DVEŘNÍ, VRATOVÝ

EZS:

NAPÁJECÍ NAPĚTÍ: 1+N+PE 230V,50Hz,TN-S

OCHRANA PŘED NEBEZP. DOTYKEM NEŽIV. ČÁSTÍ :
AUTOMATICKÝM ODPOJENÍM OD ZDROJE
MALÝM NAPĚTÍM 2 12V DC

LEGENDA:

	ELEKTROMĚROVÝ ROZVADĚČ V PLASTOVÉM PILÍŘI
	ROZVADĚČ TECHNOLOGICKÉ A STAVEBNÍ ELEKTROINSTALACE
	LED REFLEKTOR, NÁSTĚNNÝ 1x20W, IP65
	ZÁŘIVKOVÉ SVÍTIDLO STROPNÍ 2x36W, IP65
	PŘEPÍNAČ č.5 10A 250V IP44
	SPÍNAČ č.1 10A 250V IP44
	PŘEPÍNAČ č.6 10A 250V IP44
	ZÁSUVKA 16A 250V, IP44
	EL. POHON 230V
	SERVOPOHON 230V
	ČIDLO MaR
	ČIDLO MaR - ELEKTRODA
	ČIDLO MaR - MAGNETICKÝ KONTAKT
	OCHRANNÉ POSPOJOVÁNÍ
	EL.NÁSTĚNNÝ KONVEKTOR 230V, IP24 S VESTAVĚNÝM TERMOSTATEM
	ZÁSUVKOVÁ SKŘÍŇ 16A 230V, 32A 400V, IP54, TN-S
	SVORKOVACÍ SKŘÍŇ
	DEBLOKAČNÍ SKŘÍŇ

NAPÁJECÍ NAPĚTÍ: 3+N+PE 50Hz, 400/230V TN-C-S
1+N+PE 50Hz, 230V TN-S
2-24V DC

OCHRANA PŘED ÚRAZEM EL. PROUDEM DLE ČSN 33 2000-4-41 ed.2/Z1:
AUTOMATICKÝM ODPOJENÍM OD ZDROJE
OCHRANA PŘI PORUŠE: OCHRANNÉ UZEMNĚNÍ, OCHRANNÉ POSPOJOVÁNÍ A AUTOMATICKÉ ODPOJENÍ V PŘÍPADĚ PORUCHY
ZÁKLADNÍ OCHRANA ŽIVÝCH ČÁSTÍ: IZOLACÍ, KRYTÍM
DOPLŇKOVÁ OCHRANA: PROUDOVÝM CHRÁŇČEM A DOPLŇUJÍCÍM OCHR. POSPOJOVÁNÍM

POZNÁMKA:

EL. ROZVODY BUDOU PROVEDENY NA POVRCHU V PVC TRUBKÁCH. V ZEMI BUDOU KABELY ULOŽENY DO VÝKOPU 35/80 cm VE VOLNÉM TERÉNU NEBO DO VÝKOPU 50/120 cm POD POJIŽDĚNÝMI PLOCHAMI.
PROSTŘEDÍ JE URČENO PROTOKOLEM O URČENÍ VNĚJŠÍCH VLIVŮ, KTERÝ JE PŘÍLOHOU TECHNICKÉ ZPRÁVY TOHOTO PS.
KABELY PRS A MaR JE NUTNO VĚST V ODDĚLENÝCH KABELOVÝCH TRASÁCH.
OTVORY PROSTUPŮ UTĚSNIT PROTI VNÍKÁNÍ VLHKOSTI.

AQUA PROCON s.r.o. Projektová a inženýrská společnost Palačského tř. 12, 612 00 Brno					ŘEŠITEL Ing. Petr Šulc
					ODP. ZASTUPCE Ing. Petr Baránek
Kreslil	Navrhl	Odp. projektant	Techn. kontrola		 VODOHOSPODÁŘSKÝ ROZVOJ A VÝSTAVBA a.s. Nábřeží 4 150 56 Praha 5
Kraj Středočeský kraj		Obec Chocerady			
Investor Obec Chocerady				Soubor	
VODOVOD CHOCERADY				Formát 4 A4	
D.2.6 – PS 06 ELEKTROTECHNICKÁ ČÁST – VODOJEM KOMORNÍ HŘÁDEK				Datum 09/2017	
				Stupeň DVZ	
				Zakázka 3308/002	
DISPOZICE 1.NP – EL.ROZVOD				MĚŘÍTKO 1:50	
				Č. VÝKRESU D.2.6.4	

Tento výkres a jeho přílohy jsou duševním vlastnictvím akciové společnosti Vodohospodářský rozvoj a výstavba, a.s.