


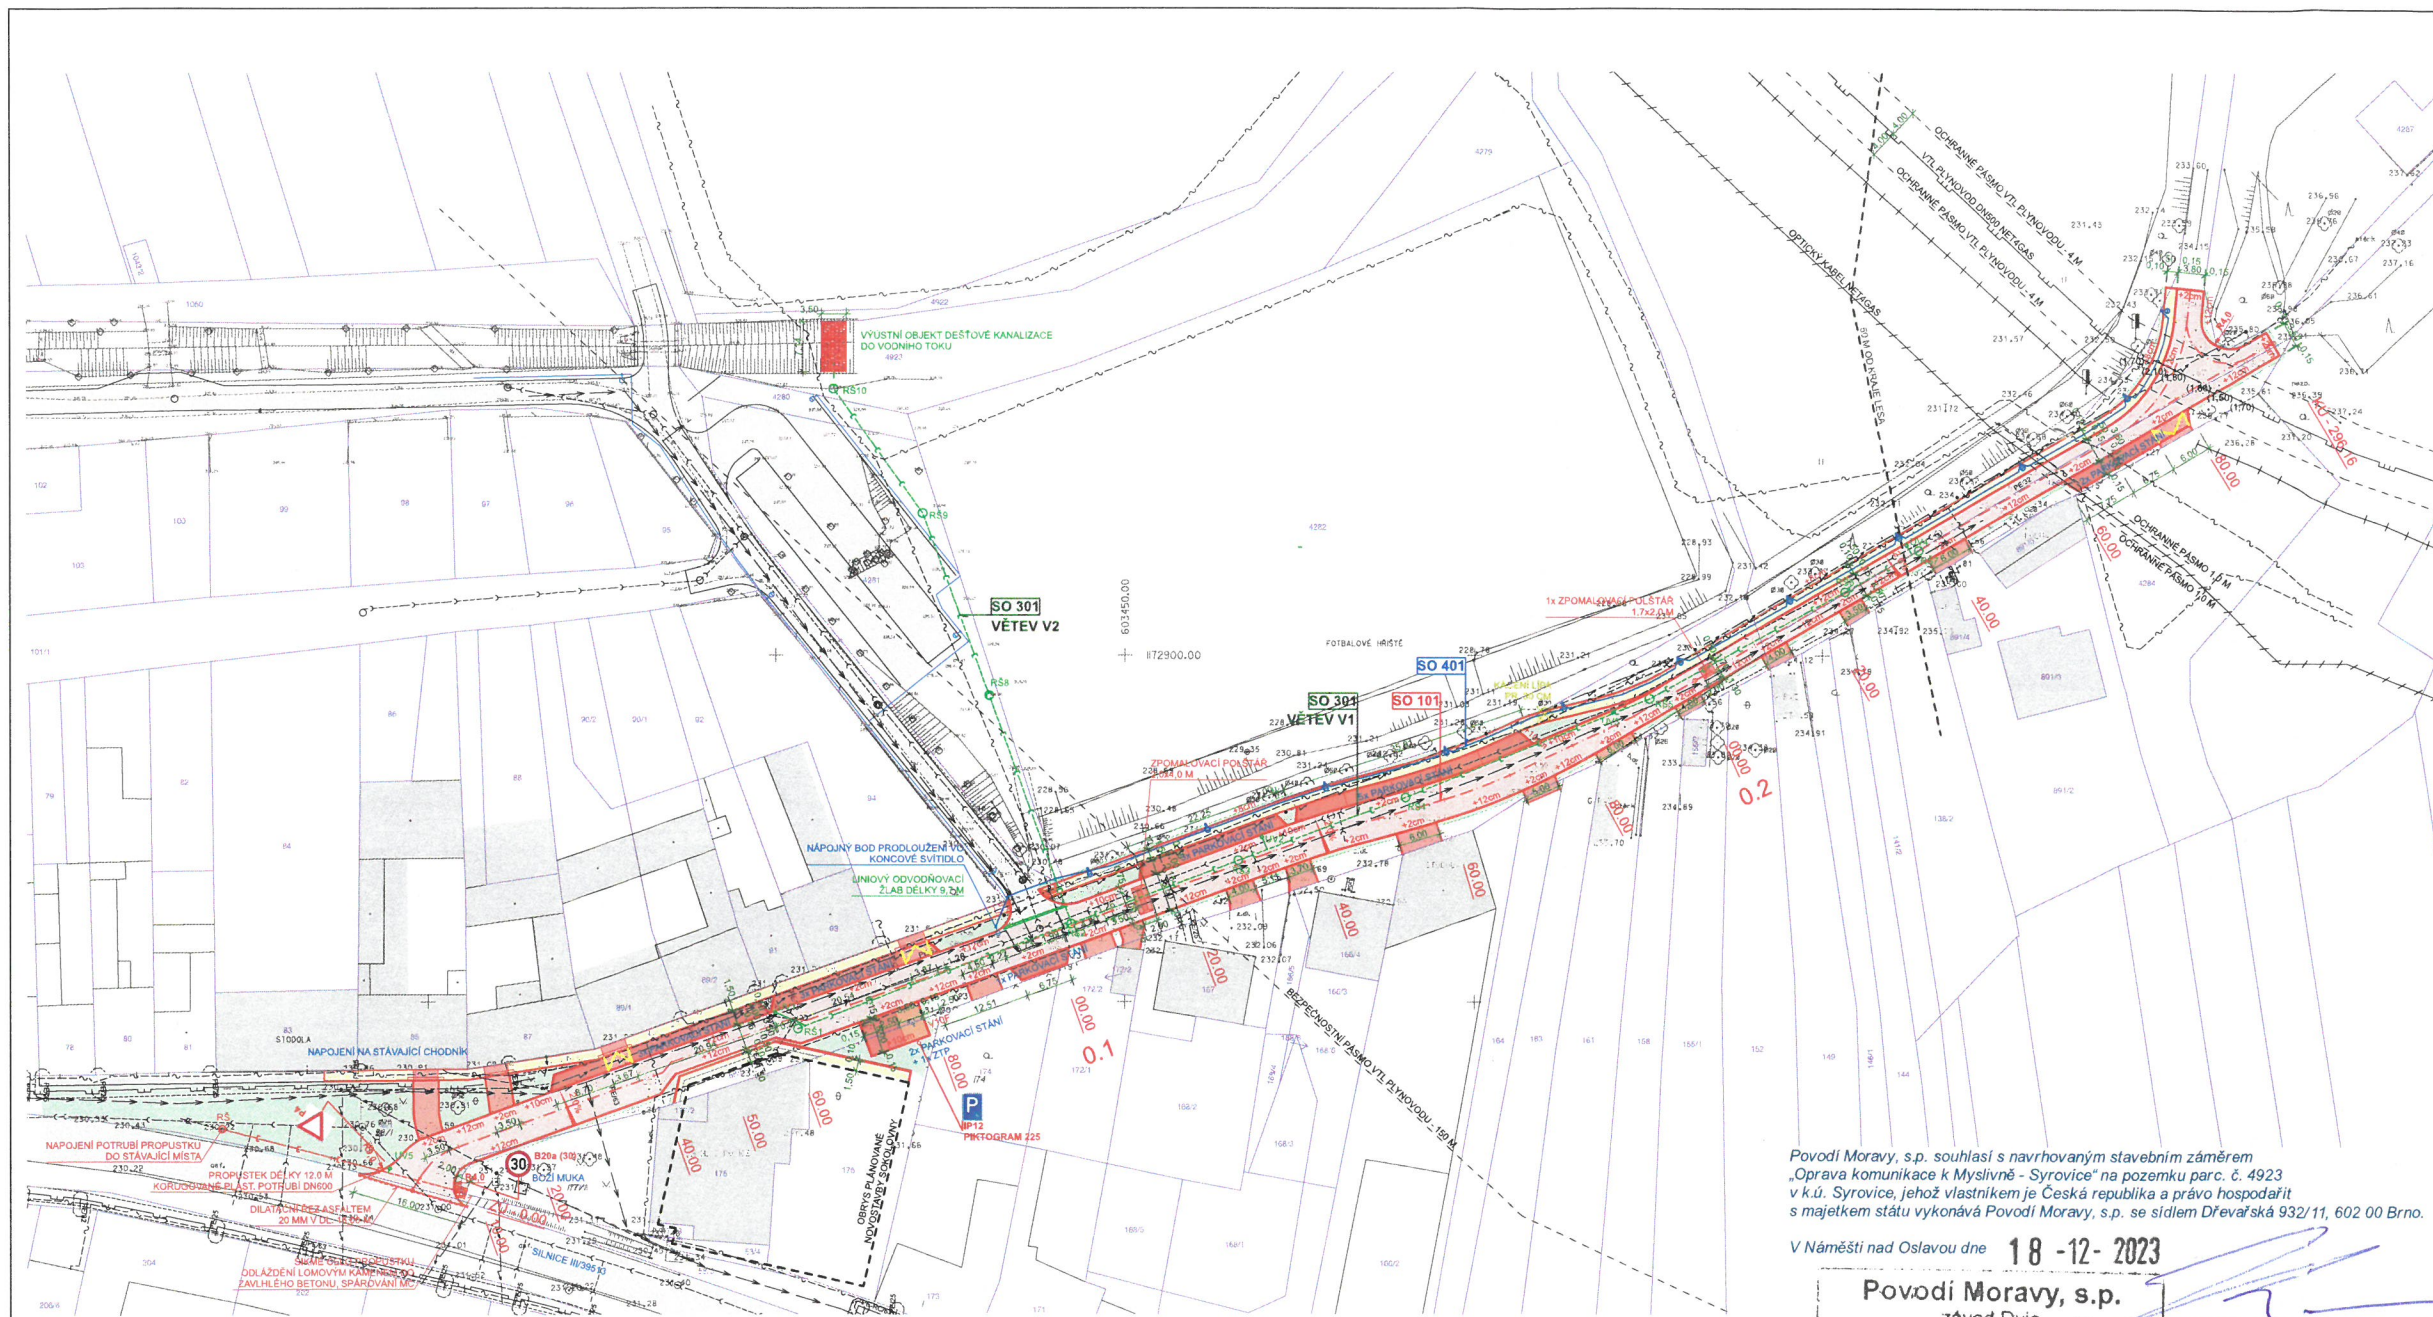

LEGENDA

OZNAČENÍ	NÁZEV
	NÁVRH KOMUNIKACE - ASFALTOVÝ POVRCH
	ZPEVNĚNÁ PLOCHA
	NÁVRH CHODNÍKU - BETONOVÁ ZÁMKOVÁ DLAŽBA
	ZPEVNĚNÁ PLOCHA
	NÁVRH PARKOVACÍCH PLOCH - VSAKOVACÍ DLAŽBA
	ZPEVNĚNÁ PLOCHA
	ZELENÝ PÁS
	TRÁVA
	STÁVAJÍCÍ KOMUNIKACE
	ZPEVNĚNÁ PLOCHA
	STÁVAJÍCÍ POZEMNÍ OBJEKT
	ZASTAVĚNÁ PLOCHA
	PARCELA (POZEMEK)
	OHRANICENÍ
	HYDRANT PODZEMNÍ
	KANALIZAČNÍ VPUST
	LAMPA VEŘEJNÉHO OSVĚTLENÍ
	SLOUP ELEKTRICKÉHO VEDENÍ
	ELEKTROMĚRNÁ ŠKŘÍŇ
	PLYNOMĚRNÁ ŠKŘÍŇ - HALVNÍ UZÁVĚR PLYNU
	DOPRAVNÍ ZNAČKA
	KANALIZAČNÍ SÁCHA
	VYSTAVNICE
	HLINĚNÉ SRÁŽKY

SEZNAM STAVEBNÍCH OBJEKTŮ

SO 101	OPRAVA KOMUNIKACE VČ. CHODNÍKŮ, SJEZDŮ A PARKOVACÍCH PLOCH
SO 301	DEŠŤOVÁ KANALIZACE - ODVOZENÍ KOMUNIKACE
SO 401	PRODLOUŽENÍ VEŘEJNÉHO OSVĚTLENÍ

LEGENDA INŽENÝRSKÝCH SÍTÍ

STÁVAJÍCÍ / NAVRŽENÉ / PŘÍPOJKY	
	KANALIZACE DEŠŤOVÁ
	KANALIZACE SPLAŠKOVÁ
	VODOVOD
	PLYNOVOD STL
	PLYNOVOD VTL DN500 NET4GAS
	VEDENÍ NN
	SŘEZOVAČÍ VEDENÍ (METALICKÝ KABEL)
	VEŘEJNÁ KOMUNIKAČNÍ SÍŤ (INFOTEL)
	OPTICKÝ KABEL (NET4GAS)

POZNÁMKA

ZÁKRES INŽENÝRSKÝCH SÍTÍ JE POUZE INFORMATIVNÍ A PŘED ZAPOČETÍM STAVEBNÍCH PRACÍ JE NUTNO SÍTĚ VYTVOŘIT VE SPOLUPRÁCI S JEJICH SPRÁVCI A VIDITELNĚ OZNAČIT V TERÉNU. KRYTÍ VTL PLYNOVODU DN500 NET4GAS V MÍSTĚ KŘÍŽENÍ S KOMUNIKACÍ BYLO ORIENTAČNĚ ZMĚŘENO TECHNOLOGEM NET4GAS 23.11.2023.

Povodí Moravy, s.p. souhlasí s navrhovaným stavebním záměrem „Oprava komunikace k Myslivně - Syrovice“ na pozemku parc. č. 4923 v k.ú. Syrovice, jehož vlastníkem je Česká republika a právo hospodařit s majetkem státu vykonává Povodí Moravy, s.p. se sídlem Dřevařská 932/11, 602 00 Brno.

V Náměstí nad Oslavou dne 18 -12- 2023

Povodí Moravy, s.p.
závod Dyje
Husova 760
675 71, Náměstí nad Oslavou
IČO: 70 89 00 13, DIČ: CZ70890013

Ing. Marie Kutlíková
ředitelka závodu Dyje

HLAVNÍ PROJEKTANT Ing. JIRÍ ŠTÁSTNÝ	MÍSTO STAVBY PČ. 581, 4382... - KÚ SYROVICE	ING. JIRÍ ŠTÁSTNÝ
VYPRACOVAN Ing. JIRÍ ŠTÁSTNÝ	STAVEBNÍ INVESTOR OBEC SYROVICE	PROJEKČNÍ A INŽENÝRSKÁ ČINNOST KONTAKT M +420 602 376 048 E jstasni@gmail.com
ODPOVĚDNÝ PROJEKTANT Ing. DALIBOR DVÍŘS	ZÁSTUPCE INVESTORA Ing. ZDENĚK JOUKL - STAROSTA OBCE	DATUM 11.12.2023
NÁZEV DOKL OPRAVA KOMUNIKACE K MYSLIVNĚ - SYROVICE	STUPEŇ DUR-HDS	FORMÁT B1-A1
NÁZEV VÝKRESU C. SITUACNÍ VÝKRESY	ZAKÁZKOVÉ Č. 2209	DIJALNÍ PRACOVNÍ ARCHICAD 26
CELKOVÁ KOORDINAČNÍ SITUACE	PARÉ	MĚŘÍTKO 1:500
		ČÍSLO VÝKRESU C.04