


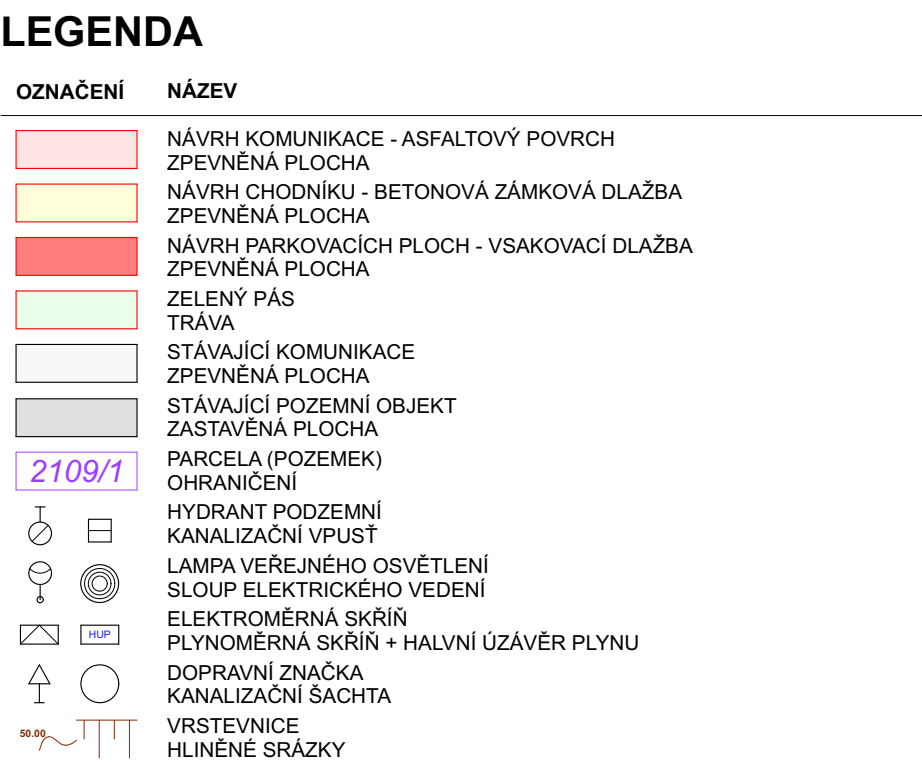


SO 101	OPRAVA KOMUNIKACE VČ. CHODNÍKŮ, SJEZDŮ A PARKOVACÍCH PLOCH
SO 301	DEŠŤOVÁ KANALIZACE - ODVODNĚNÍ KOMUNIKACE
SO 401	PRODLOUŽENÍ VEŘEJNÉHO OSVĚTLENÍ

STÁVAJÍCÍ / NAVRŽENÉ / PŘÍPOJKY	
	KANALIZACE DEŠŤOVÁ
	KANALIZACE SPLAŠKOVÁ
	VODOVOD
	PLYNOVOD STL
	PLYNOVOD VTL DN50 NET4GAS
	VEDENÍ NN
	SĎĚLOVACÍ VEDENÍ (METALICKÝ KABEL)
	VEŘEJNÁ KOMUNIKAČNÍ SÍŤ (INFOTEL)
	OPTICKÝ KABEL (NET4GAS)

ZÁKRES INŽENÝRSKÝCH SÍTÍ JE POUZE INFORMATIVNÍ A PŘED ZAPOČETÍM STAVEBNÍCH PRACÍ JE NUTNO SÍTĚ VYTÝČIT VE SPOLUPRÁCI S JEJICH SPRÁVCI A VIDITELNĚ OZNAČIT V TERÉNU.

KRYTÍ VTL PLYNOVODU DN500 NET4GAS V MÍSTĚ KŘÍŽENÍ S KOMUNIKACÍ BYLO ORIENTAČNĚ ZMĚŘENO TECHNOLOGEM NET4GAS 23.11.2023.

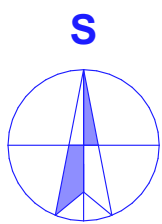

HLAVNÍ PROJEKTANT Ing. JIŘÍ ŠTÁVNÝ	MÍSTO STAVBY ČP. 581, 4283... - KÚ SYROVCE SYROVCE, SYROVCE, OKRES BRNO-VENKOV	ING. JIŘÍ ŠTÁVNÝ PROJEKČNÍ A INŽENÝRSKÁ ČINNOST KONTAKT M+420 902 376 048 E:stj@stb@gmail.com		
VYPRACOVAL Ing. JIŘÍ ŠTÁVNÝ	STAVEBNÍK/INVESTOR OBEC NIROVNIČOV	DATUM 18.01.2024	STUPEŇ DRU+DŠP	FORMÁT 6x A4
ODPOVĚDNÝ PROJEKTANT Ing. DALIBOR DÍVÍS	ZASTUPITEL JEDNOTKY Ing. ZDENĚK JOUKA - STAROSTA OBCE	DIGITÁLNÍ ZPRACOVÁNÍ ARCHIVČÍ 26		
NÁZEV DÍLA OPRAVA KOMUNIKACE K MYSLIVNĚ - SYROVCE		PARE	MĚŘÍTKO 1:500	ČÍSLO VÝKRESU C.04
NÁZEV VÝKRESU C. SITUAČNÍ VÝKRESY CELKOVÁ KOORDINACE SITUACE				