


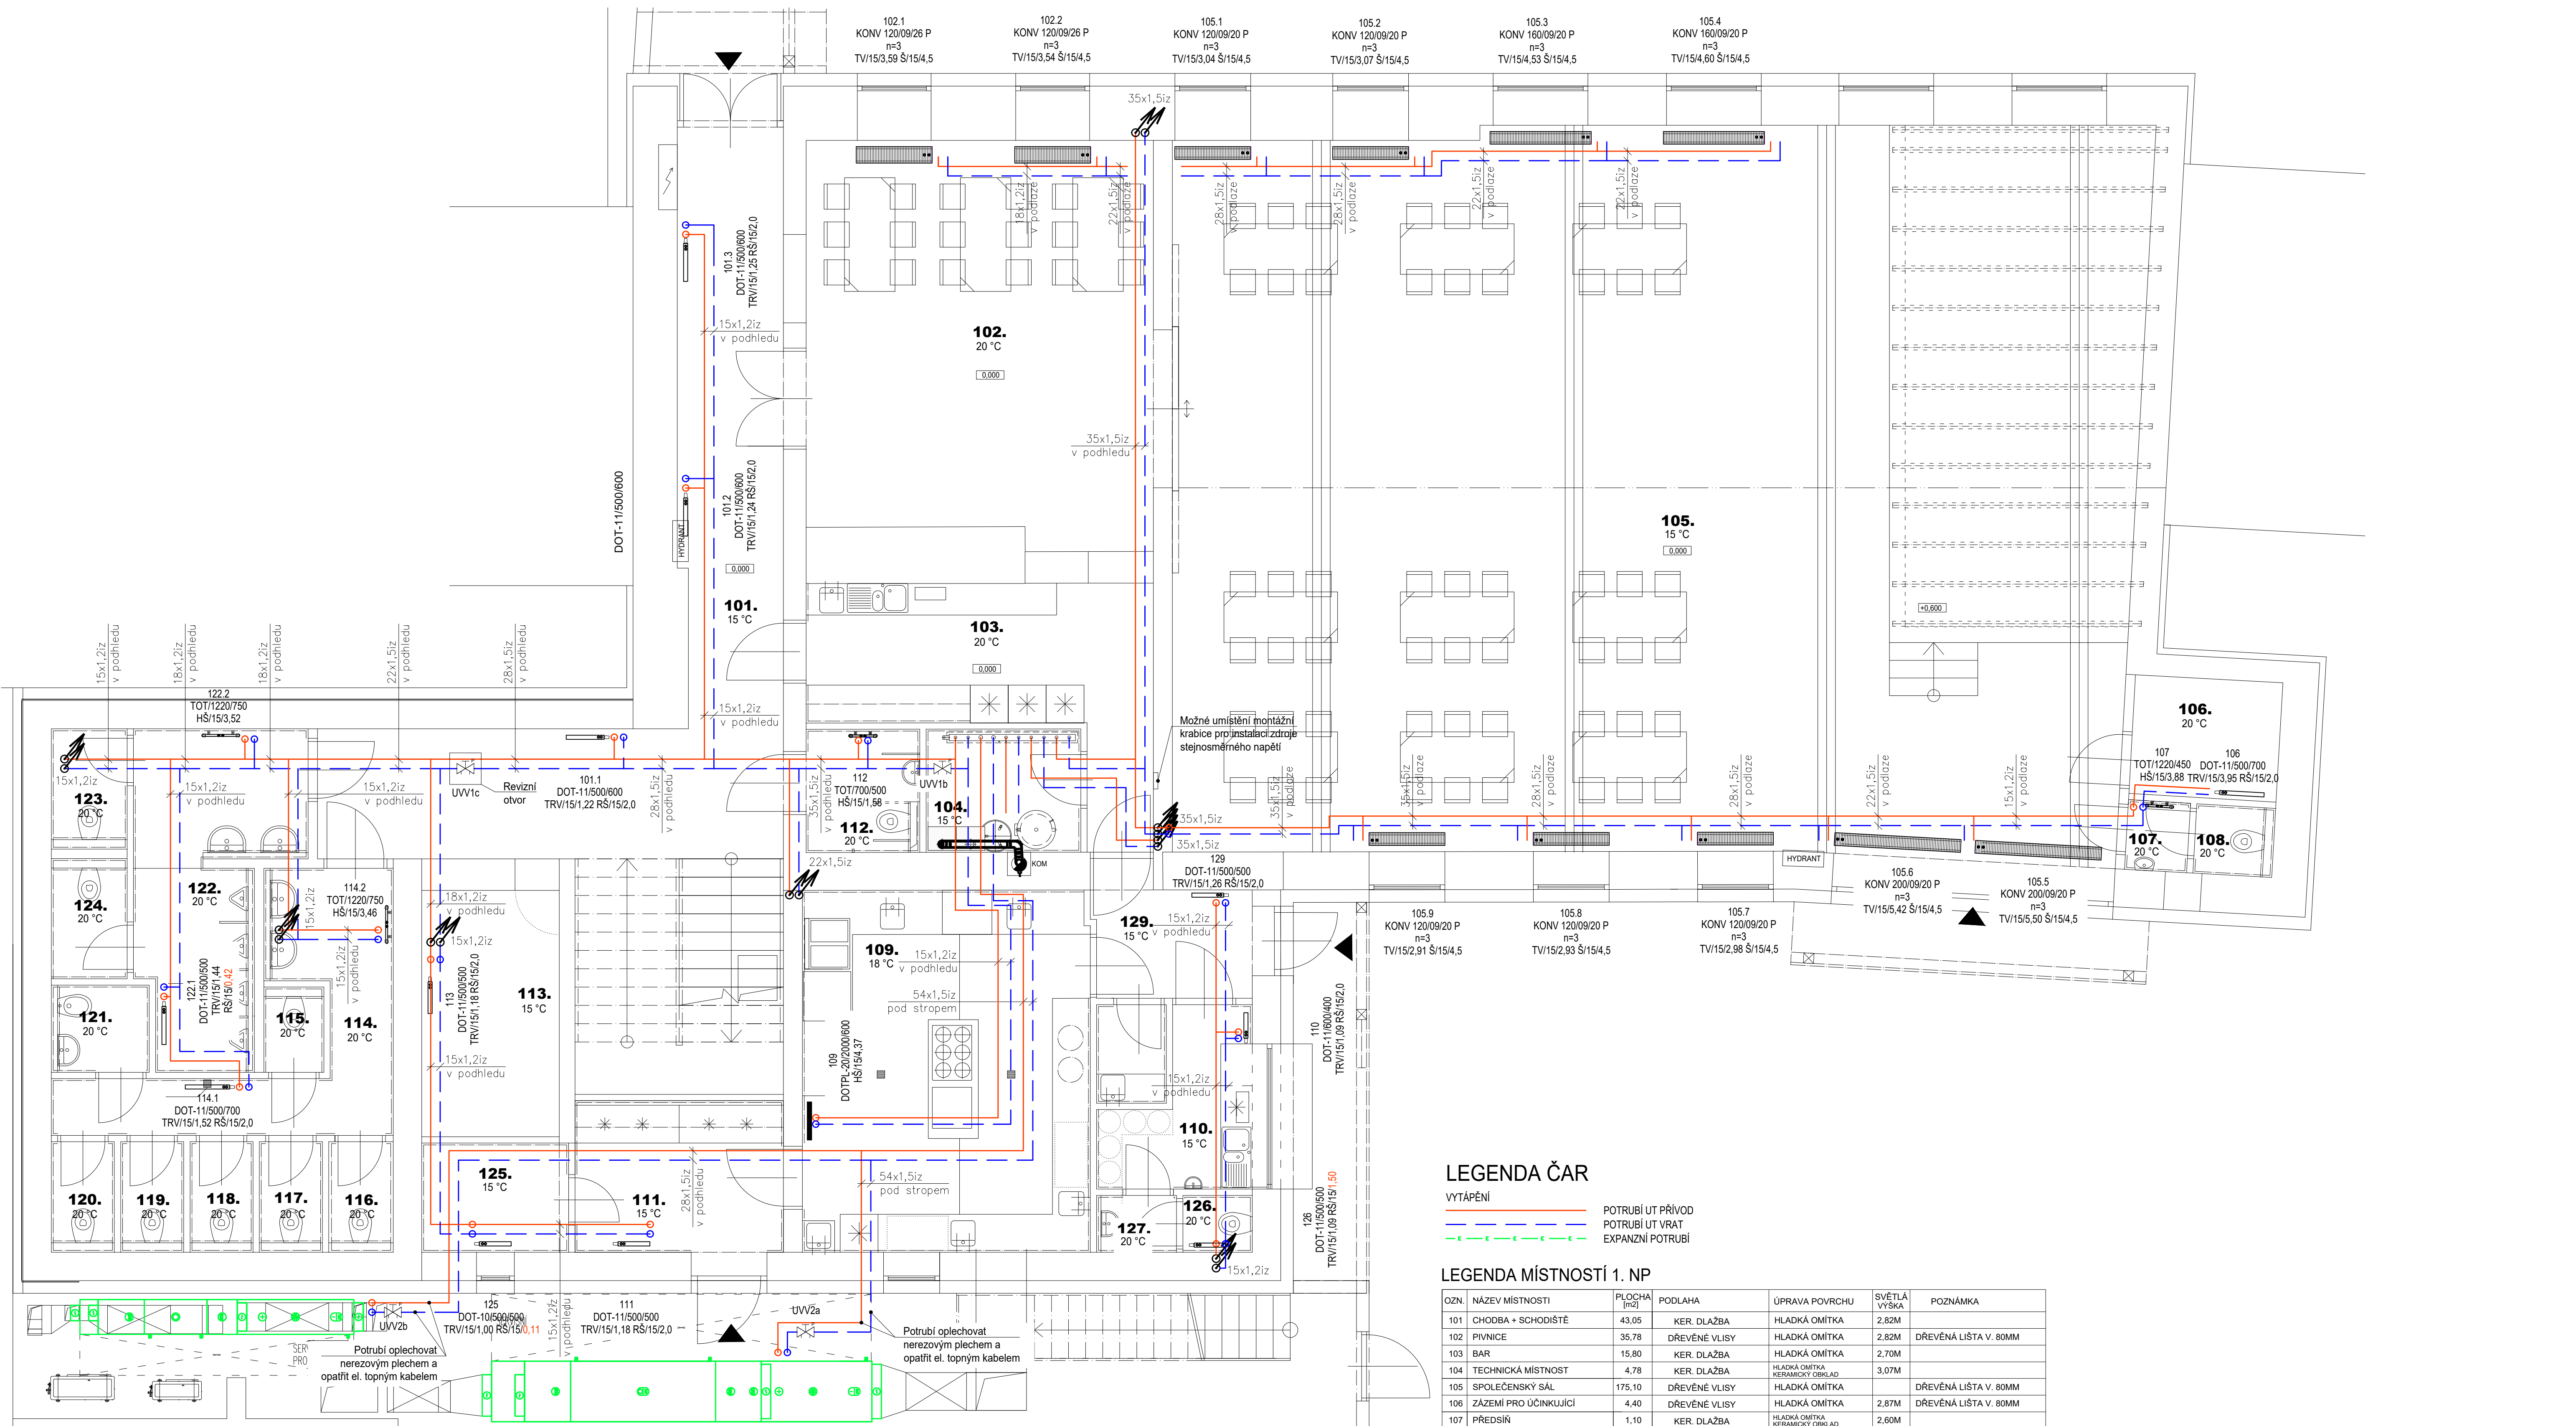

LEGENDA ČAR

- VYTÁPĚNÍ
- POTRUBÍ UT PŘÍVOD
- POTRUBÍ UT VRAT
- EXPANZNÍ POTRUBÍ

LEGENDA MÍSTNOSTÍ 1. NP

| OZN.                 | NÁZEV MÍSTNOSTI             | PLOCHA (m2) | PODLAHA       | ÚPRAVA POVRCHU | SVĚTLÁ VÝŠKA | POZNÁMKA              |
|----------------------|-----------------------------|-------------|---------------|----------------|--------------|-----------------------|
| 101                  | CHODBA + SCHODIŠTĚ          | 43.05       | KER. DLAŽBA   | HLADKÁ OMÍTKA  | 2.82M        |                       |
| 102                  | PIVNICE                     | 35.78       | DŘEVĚNÉ VLISY | HLADKÁ OMÍTKA  | 2.82M        | DŘEVĚNÁ LIŠTA V. 80MM |
| 103                  | BAR                         | 15.80       | KER. DLAŽBA   | HLADKÁ OMÍTKA  | 2.70M        |                       |
| 104                  | TECHNICKÁ MÍSTNOST          | 4.78        | KER. DLAŽBA   | HLADKÁ OMÍTKA  | 3.07M        |                       |
| 105                  | SPOLEČENSKÝ SÁL             | 175.10      | DŘEVĚNÉ VLISY | HLADKÁ OMÍTKA  |              | DŘEVĚNÁ LIŠTA V. 80MM |
| 106                  | ZÁZEMÍ PRO ÚČINKUJÍCÍ       | 4.40        | DŘEVĚNÉ VLISY | HLADKÁ OMÍTKA  | 2.87M        | DŘEVĚNÁ LIŠTA V. 80MM |
| 107                  | PŘEDSÍŇ                     | 1.10        | KER. DLAŽBA   | HLADKÁ OMÍTKA  | 2.60M        |                       |
| 108                  | WC PRO ÚČINKUJÍCÍ           | 1.21        | KER. DLAŽBA   | HLADKÁ OMÍTKA  | 2.87M        |                       |
| 109                  | KUCHYNĚ                     | 26.08       | KER. DLAŽBA   | HLADKÁ OMÍTKA  | 3.07M        |                       |
| 110                  | VENKOVNÍ VÝČEP + SKLAD SUDŮ | 5.20        | KER. DLAŽBA   | HLADKÁ OMÍTKA  | 2.70M        |                       |
| 111                  | PŘEDSÍŇ + MRAŽENÍ POTRAVIN  | 8.36        | KER. DLAŽBA   | HLADKÁ OMÍTKA  | 2.70M        |                       |
| 112                  | WC PRO ZTP                  | 3.39        | KER. DLAŽBA   | HLADKÁ OMÍTKA  | 2.70M        |                       |
| 113                  | ŠATNA                       | 9.63        | KER. DLAŽBA   | HLADKÁ OMÍTKA  | 2.70M        |                       |
| 114                  | PŘEDSÍŇ - WC ŽENY           | 9.89        | KER. DLAŽBA   | HLADKÁ OMÍTKA  | 2.70M        |                       |
| 115                  | KABINKA - WC ŽENY           | 1.14        | KER. DLAŽBA   | HLADKÁ OMÍTKA  | 2.70M        |                       |
| 116                  | KABINKA - WC ŽENY           | 1.64        | KER. DLAŽBA   | HLADKÁ OMÍTKA  | 2.70M        |                       |
| 117                  | KABINKA - WC ŽENY           | 1.60        | KER. DLAŽBA   | HLADKÁ OMÍTKA  | 2.70M        |                       |
| 118                  | KABINKA - WC ŽENY           | 1.60        | KER. DLAŽBA   | HLADKÁ OMÍTKA  | 2.70M        |                       |
| 119                  | KABINKA - WC ŽENY           | 1.60        | KER. DLAŽBA   | HLADKÁ OMÍTKA  | 2.70M        |                       |
| 120                  | KABINKA - WC ŽENY           | 1.60        | KER. DLAŽBA   | HLADKÁ OMÍTKA  | 2.70M        |                       |
| 121                  | ÚKLIDOVÁ MÍSTNOST           | 2.00        | KER. DLAŽBA   | HLADKÁ OMÍTKA  | 2.70M        |                       |
| 122                  | PŘEDSÍŇ + PISOÁRY - WC MUŽI | 11.03       | KER. DLAŽBA   | HLADKÁ OMÍTKA  | 2.70M        |                       |
| 123                  | KABINKA - WC MUŽI           | 2.11        | KER. DLAŽBA   | HLADKÁ OMÍTKA  | 2.70M        |                       |
| 124                  | KABINKA - WC MUŽI           | 2.11        | KER. DLAŽBA   | HLADKÁ OMÍTKA  | 2.70M        |                       |
| 125                  | SUCHÝ SKLAD POTRAVIN        | 4.02        | KER. DLAŽBA   | HLADKÁ OMÍTKA  | 2.70M        |                       |
| 126                  | PŘEDSÍŇ - WC ZAMĚSTANCŮ     | 1.14        | KER. DLAŽBA   | HLADKÁ OMÍTKA  | 2.70M        |                       |
| 127                  | KABINKA - WC ZAMĚSTANCŮ     | 0.99        | KER. DLAŽBA   | HLADKÁ OMÍTKA  | 2.70M        |                       |
| 128                  | HŘUBÁ PŘÍPRAVA ZELENINY     | 1.72        | KER. DLAŽBA   | HLADKÁ OMÍTKA  | 2.70M        |                       |
| 129                  | PŘEDSÍŇ                     | 4.70        | KER. DLAŽBA   | HLADKÁ OMÍTKA  | 2.70M        |                       |
| CELKOVÁ PODL. PLOCHA |                             | 382,77M²    |               |                |              |                       |

LEGENDA ZNAČEK

- DESKOVÉ OTOPNÉ TĚLOSO S DOLNÍM PŘÍPOJENÍM S INTEGROVANÝM TERM. VENTILEM A OSAZENO TERM. HLAVICÍ, NA VÝSTUPU Z TĚLESA OSAZENO REGULAČNÍ ŠROUBENÍ DN15 PRÍMÉ
- TRUBKOVÉ OTOPNÉ TĚLOSO SE STŘEDOVÝM PŘÍPOJENÍM, OSAZENO VENTILEM PRO OTOPNÁ TĚLESA S DVOUBODOVÝM PŘÍPOJENÍM DN15
- DESKOVÉ OTOPNÉ TĚLOSO SE SPODNÍM STŘEDOVÝM PŘÍPOJENÍM A HLADKOU ČELNÍ DESKOU
- PODLAHOVÝ KONVEKTOR S NUCENOU KONVEKČÍ S THERMOSTATICKÝM VENTILEM NA VSTUPU A REGULAČNÍM ŠROUBENÍM NA VÝSTUPU, NAPÁJENÍ VENTILÁTORU 24 V
- TRV/DN/N RŠ/DN/N
- TRV = INTEGROVANÝ TERM. VENTIL./DN/N NASTAVENÍ
- RŠ = ŠROUBENÍ/DN/N NASTAVENÍ PRO OT S INTEGROVANÝM VENTILEM (VK)
- TV/DN/N Š/DN/N
- TERMOSTATICKÝ VENTIL./DN/N NASTAVENÍ
- REGULAČNÍ ŠROUBENÍ/DN/N NASTAVENÍ
- HŠ/15/N
- INTEGROVANÁ ARMATURA (VENTIL+ŠROUBENÍ+HLAVICE), REGULAČNÍ UZÁVÍRAČÍ, VYPŮUSTECÍ, PRÍMÁ DN/N NASTAVENÍ

- DOT(L)-11/600/700
- DESKOVÉ OTOPNÉ TĚLOSO S VESTAVĚNÝM VENTILEM
- LEVÉ PŘÍPOJENÍ
- DESKOVÉ OTOPNÉ TĚLOSO S VESTAVĚNÝM VENTILEM
- DOT(L)-11/600/700
- DESKOVÉ OTOPNÉ TĚLOSO S VESTAVĚNÝM VENTILEM
- PRÁVÉ PŘÍPOJENÍ
- STUPEŇ VENTILÁTORU PRO VÝPOČTOVÝ STAV
- PODLAHOVÝ KONVEKTOR S NUCENOU KONVEKČÍ

|                                                                           |  |                   |  |
|---------------------------------------------------------------------------|--|-------------------|--|
| 0,000 = 296,05 m.n.m. B.p.v.                                              |  | Ing. Ludvík Sláma |  |
| UPOZORNĚNÍ:                                                               |  | Bieblova 22       |  |
| Projektant: Ing. Ludvík Sláma, Bieblova 22, 613 00 Brno                   |  | Č. zakázky        |  |
| Vypracoval: Ing. Jaroslav Šlupko                                          |  | Datum: 01/2025    |  |
| Stavebník: Obec Račice-Pístovice, Račice 72, 683 05 Račice-Pístovice      |  | Formát: A1        |  |
| STAVBA: NÁSTAVBA, PŘÍSTAVBA A STAVEBNÍ ÚPRAVY                             |  | Měřítko: 1:50     |  |
| STÁVAJÍCÍHO SPOLEČENSKÉHO SÁLU A HOSPODY                                  |  | Číslo výkresu: 03 |  |
| Místo stavby: parc.č. st. 61, 18/3, 18/6 k.ú. Pístovice, budova s č.p. 33 |  |                   |  |
| VÝKRES: PŮDORYS VYTÁPĚNÍ 1. NP                                            |  |                   |  |