


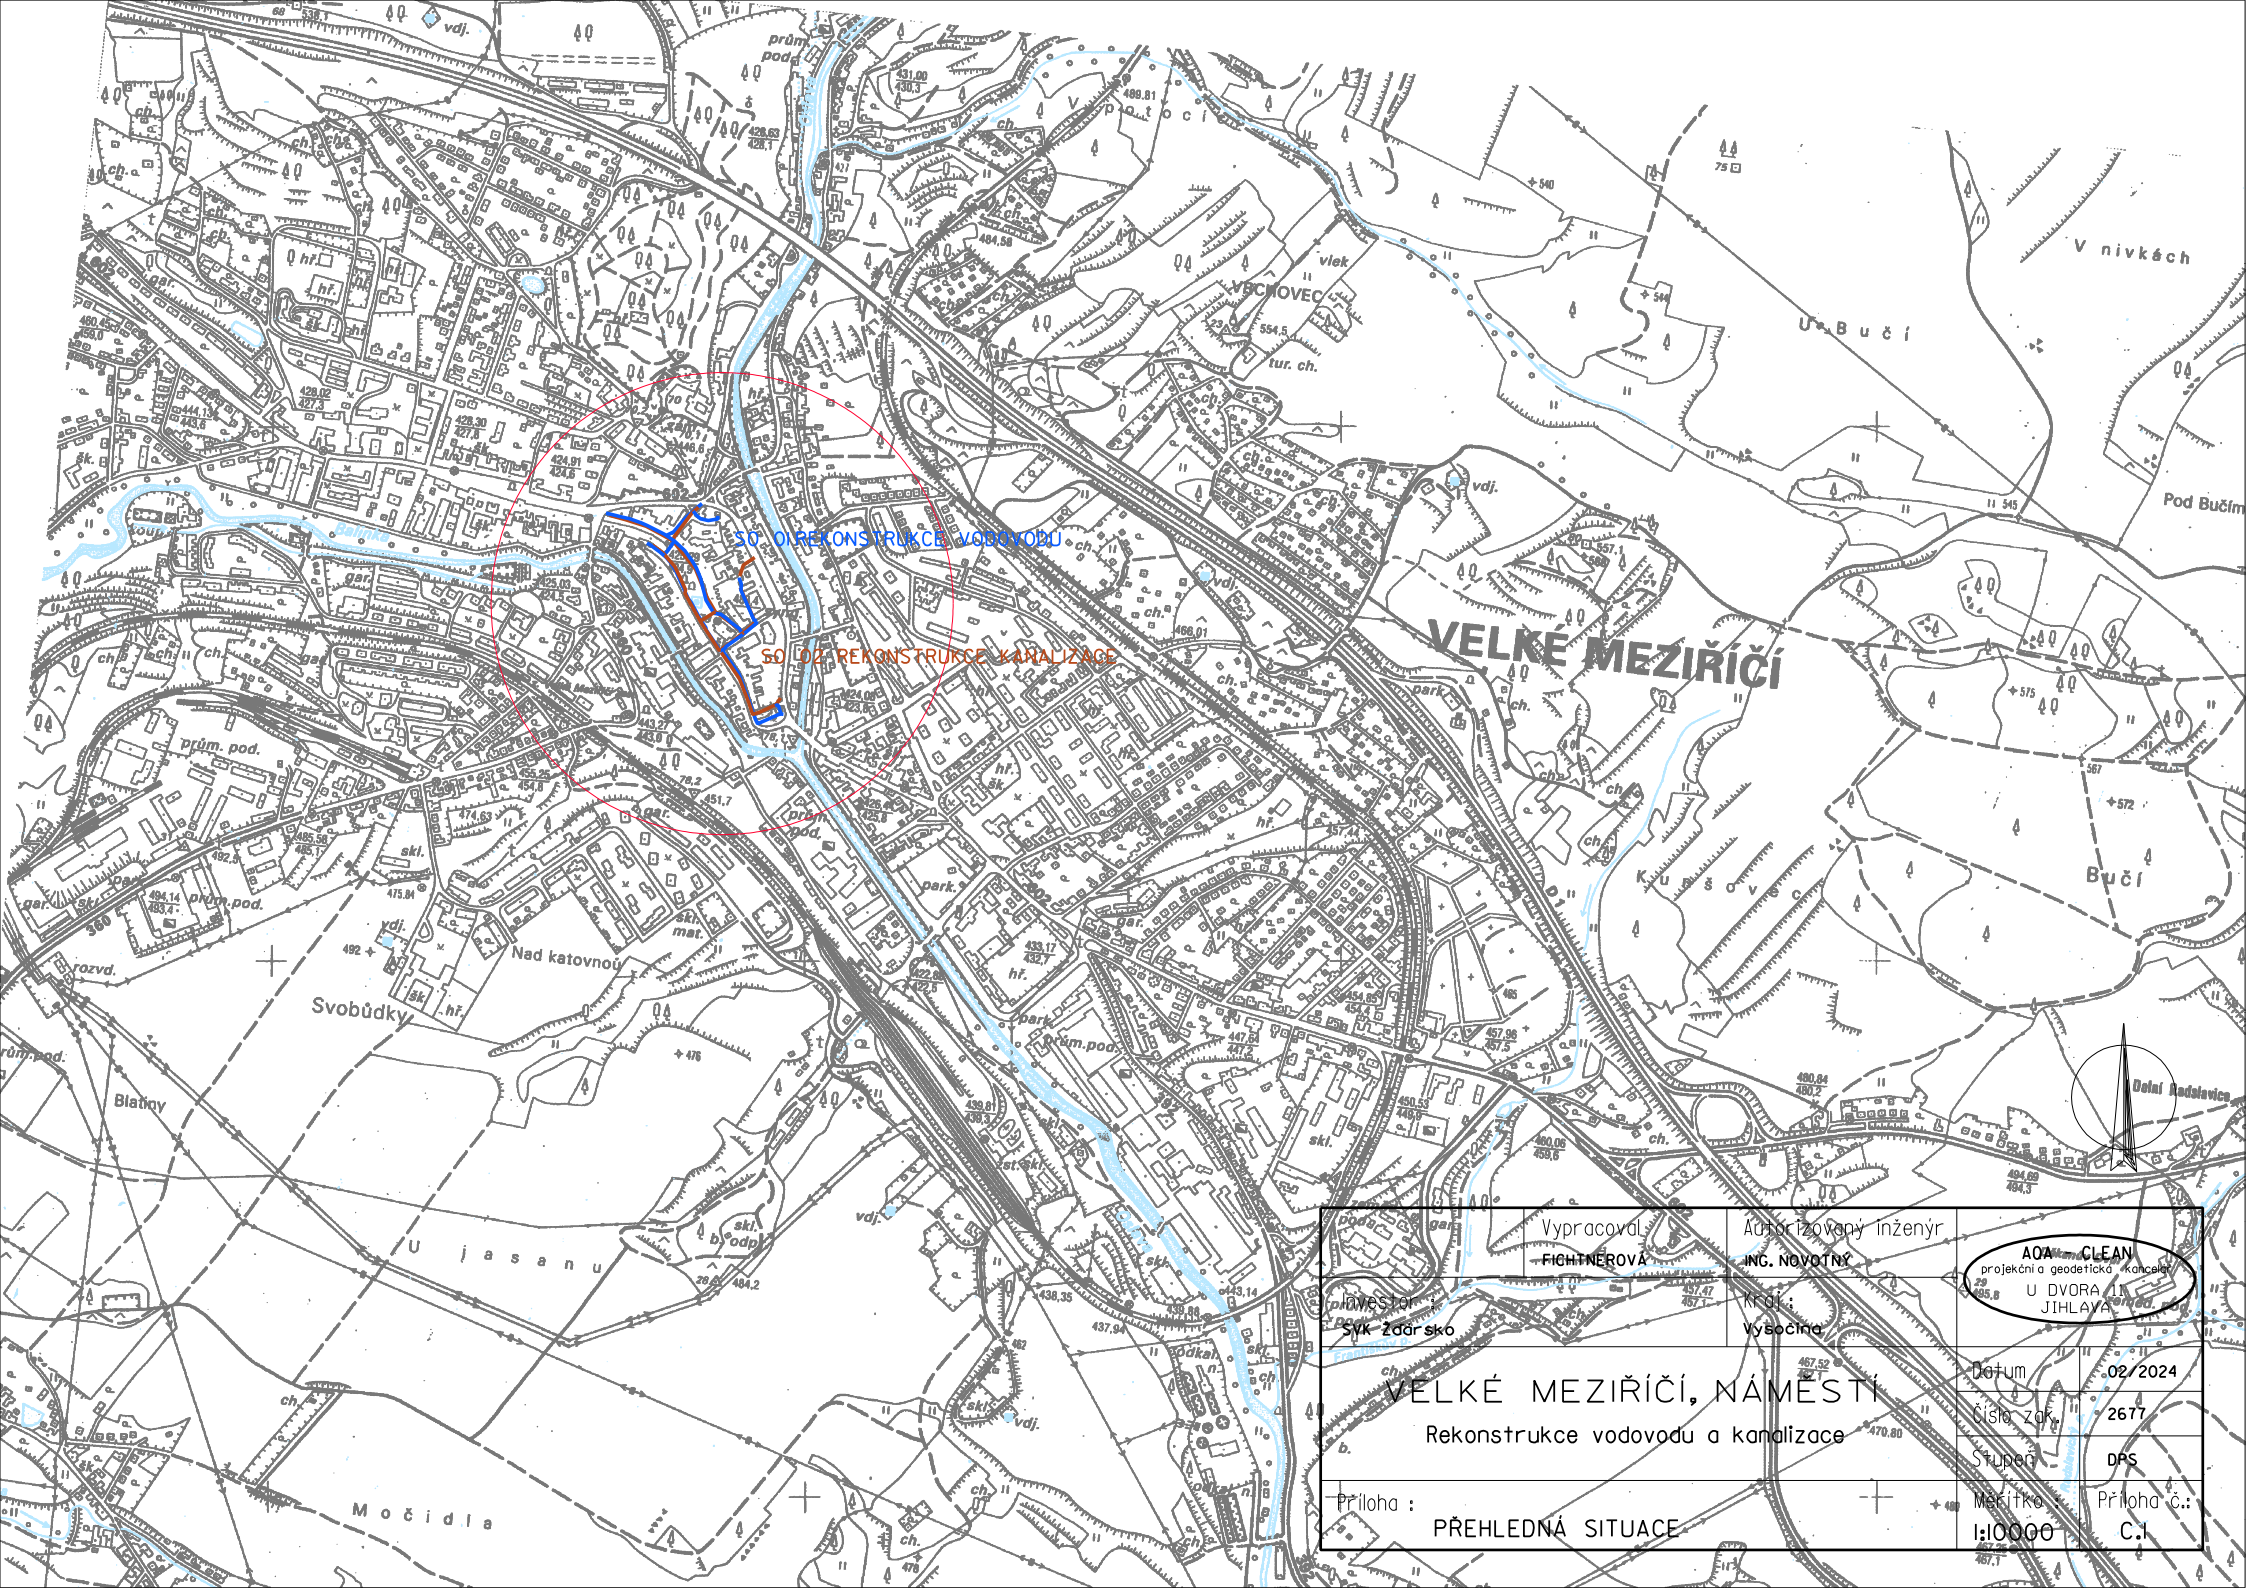

SO 01 REKONSTRUKCE VODOVODU

SO 02 REKONSTRUKCE KANALIZACE

VELKÉ MEZIŘÍČÍ

Vypracoval: FICHTNEROVA		Autorizovaný inženýr ING. NOVOTNÝ		AOA CLEAN projekční a geodetická kancelář U DVORA JIHLAVA
Průmyslová Svk Žďársko		Křesl: Vybocina		
VELKÉ MEZIŘÍČÍ, NÁMĚSTÍ				
Rekonstrukce vodovodu a kanalizace				
Priloha :		Datum : 02/2024		
		Číslo zak : 2677		
		Stupeň : DPS		
PŘEHLEDNÁ SITUACE		Měřítko : 1:10000		
		Priloha č.: C.1		