


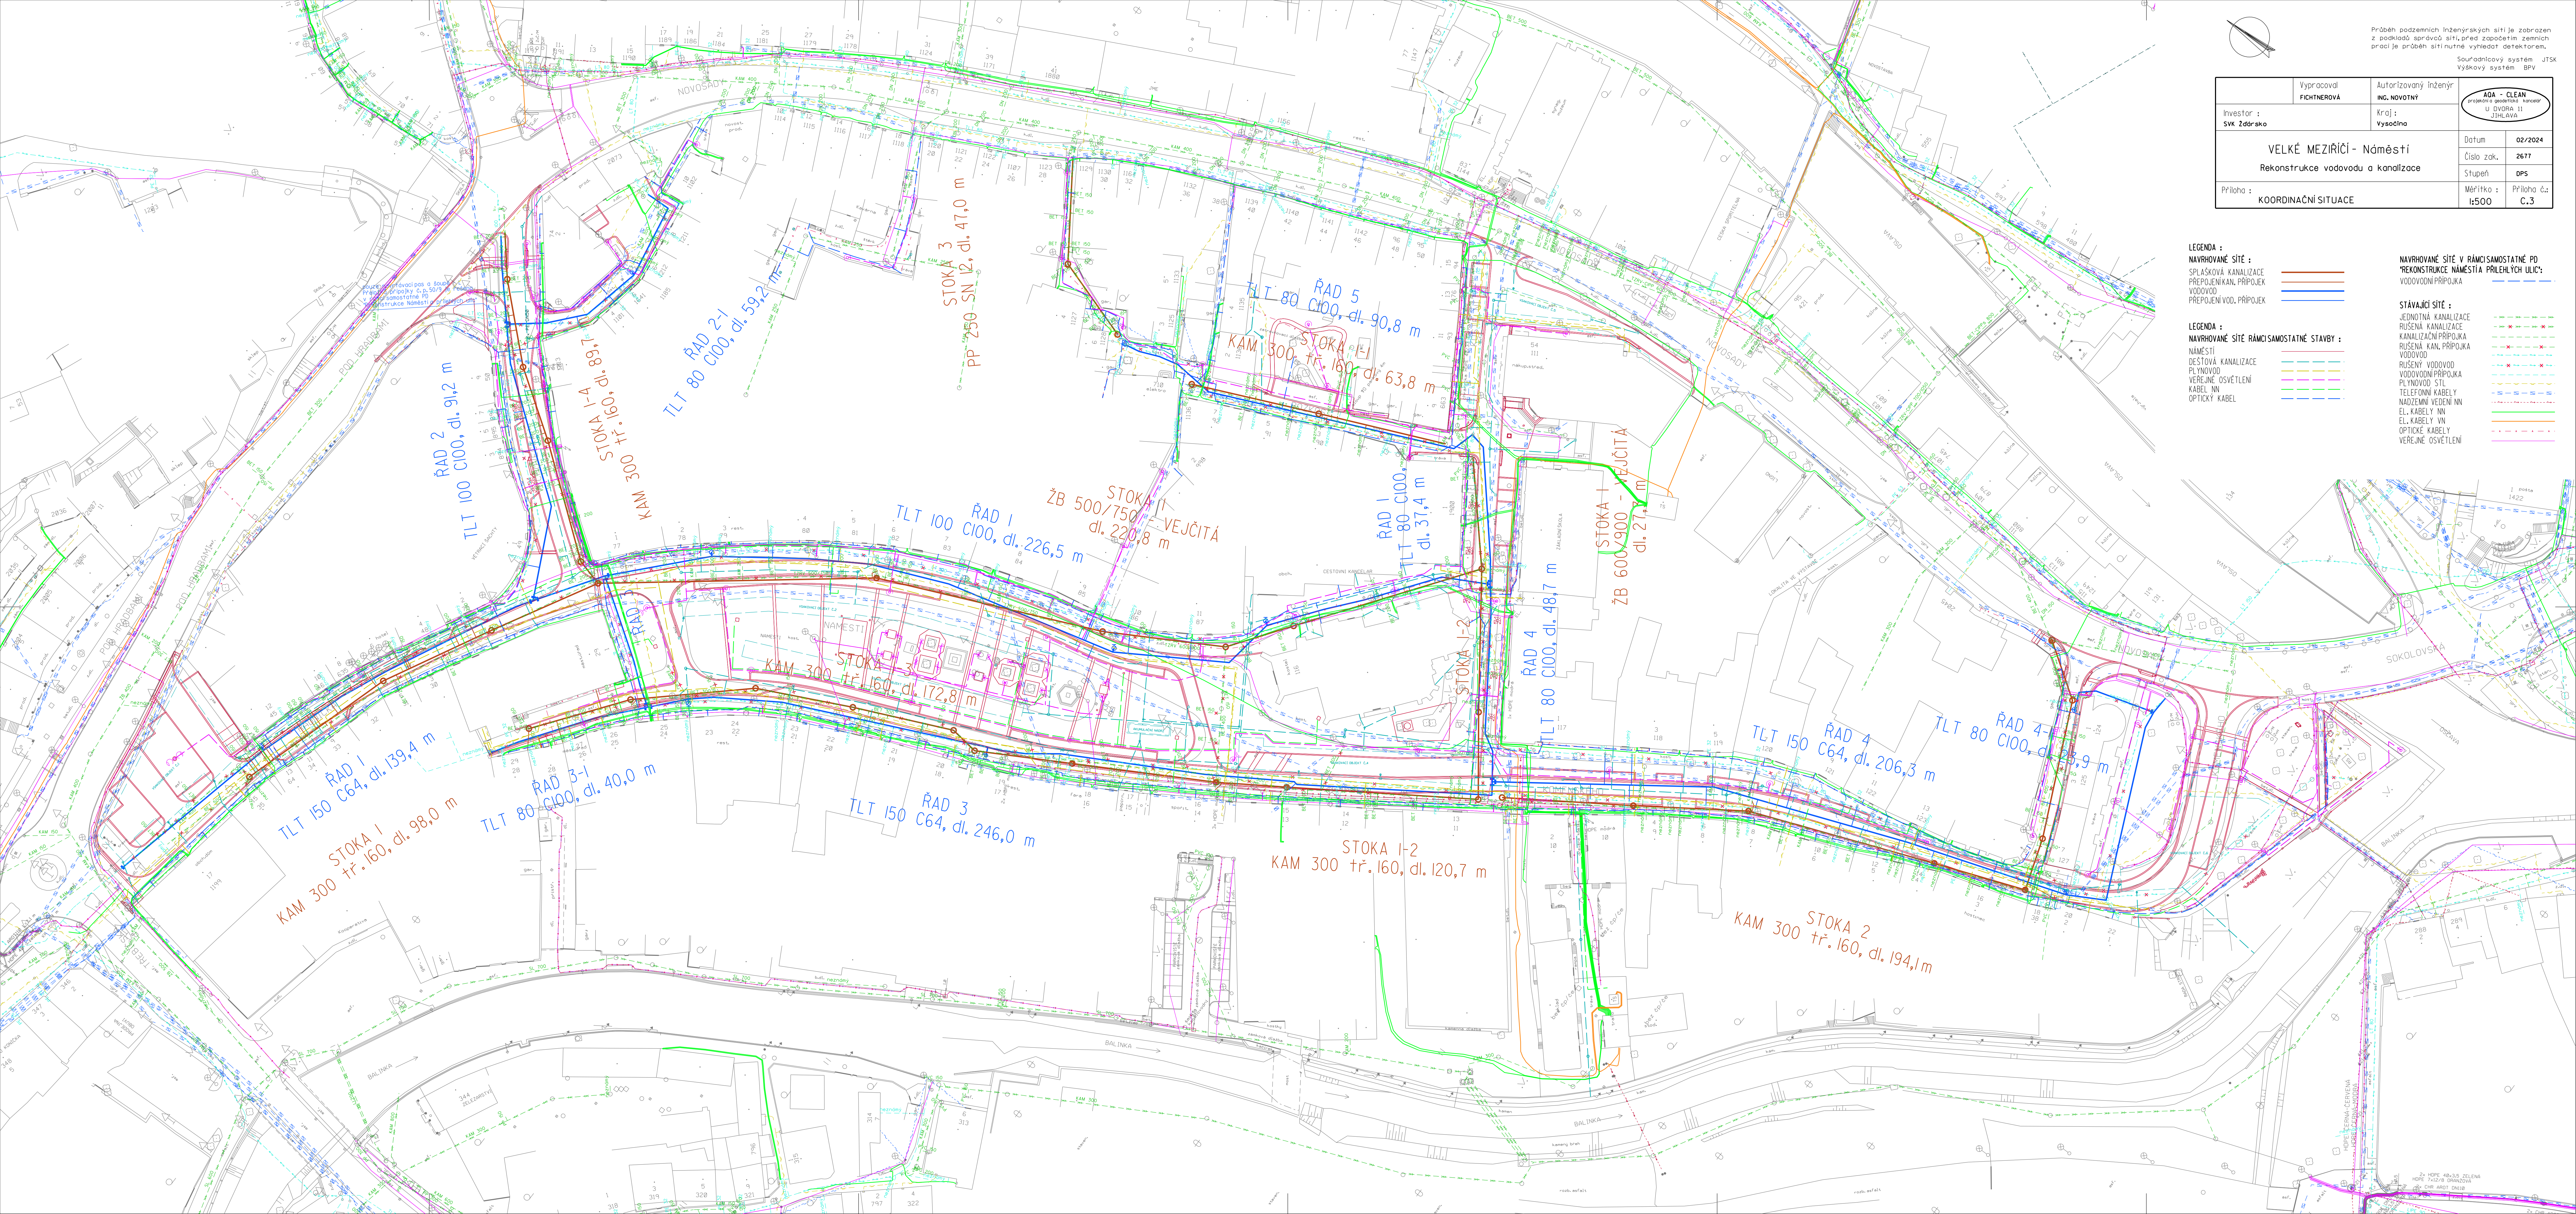

Průběh podzemních inženýrských sítí je zobrazen z podkladů: správců sítí, před započítáním zemních prací je průběh sítí nutné vyhledat detektorem.

Společnost: JTSK

Výkresový systém: BVP

Investor: SVK Zdravko

Vypracoval: FICHTNEROVÁ

Autorizovaný inženýr: ING. NOVOTNÝ

Kraj: Vysočina

VELKÉ MEZIŘÍČÍ - Náměstí

Rekonstrukce vodovodu a kanalizace

Průběh: KOORDINAČNÍ SITUACE

Datum: 02/2024

Číslo zak.: 2677

Stupeň: DPS

Měřítko: 1:500

Průběh: C.3

LEGENDA :
NAVROVÁNE SÍTĚ :
SPLAŠKOVÁ KANALIZACE
PŘEPOJENÍ KAN. PŘÍPOJEK
VODOVOD
PŘEPOJENÍ VOD. PŘÍPOJEK

LEGENDA :
NAVROVÁNE SÍTĚ SAMOSTATNÉ STAVBY :
NÁMĚSTÍ
DEŠŤOVÁ KANALIZACE
PLYNOVOD
VEŘEJNÉ OSVĚTLENÍ
KABEL VN
OPTICKÝ KABEL

NAVROVÁNE SÍTĚ V RÁMCI SAMOSTATNÉ PD
"REKONSTRUKCE NÁMĚSTÍ PŘÍLEHLÝCH ULIC"
VODOVODNÍ PŘÍPOJKA

STÁVAJÍCÍ SÍTĚ :
JEDNOTNÁ KANALIZACE
RUŠENÁ KANALIZACE
KANALIZAČNÍ PŘÍPOJKA
RUŠENÁ KAN. PŘÍPOJKA
VODOVOD
RUŠENÝ VODOVOD
VODOVODNÍ PŘÍPOJKA
PLYNOVOD STL
TELEFONNÍ KABELY
NADZEMNÍ VEDENÍ VN
EL. KABELY VN
EL. KABELY VN
OPTICKÉ KABELY
VEŘEJNÉ OSVĚTLENÍ