


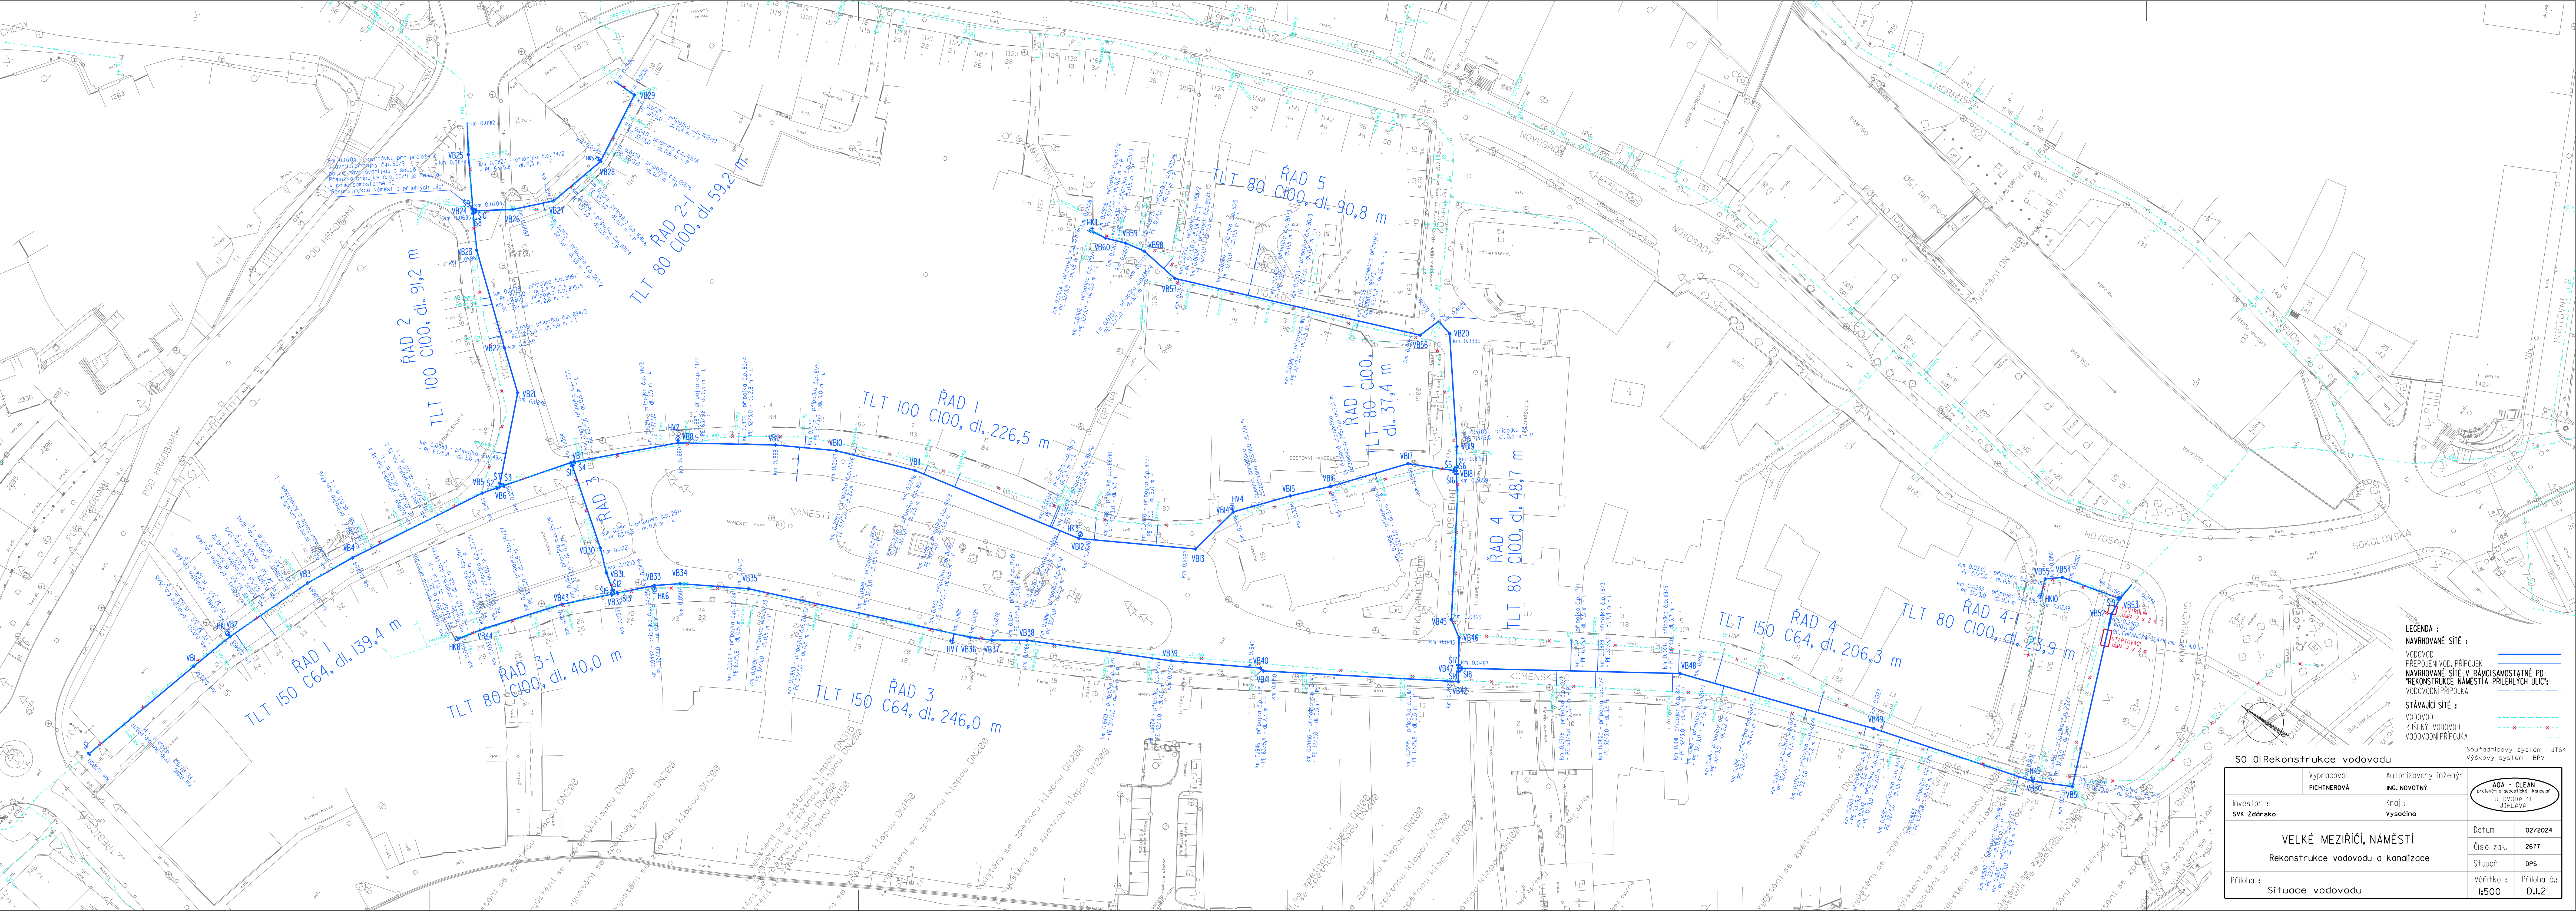

LEGENDA :

NAVROVANÉ SÍŤE :

VODOVOD
PŘEPOJENÍ VOD. PŘÍPOJEK
NAVROVANÉ SÍŤE V RAMCÍCH SAMOSTATNÉ PD
"REKONSTRUKCE NÁMĚSTÍ PŘILEHLÝCH ULIC"
VODOVODNÍ PŘÍPOJKA

STÁVACÍ SÍŤE :

VODOVOD
RUŠENÝ VODOVOD
VODOVODNÍ PŘÍPOJKA

Souřadnicový systém JTSK
Výškový systém BPV

S0 01Rekonstrukce vodovodu	
Vypracoval FICHTNEROVÁ	Autorizovaný inženýr ING. NOVOTNÝ
Investor : SVK Zdrásko	Kraj : Vysočina
Datum 02/2024	
Číslo zak. 2677	
Stupeň DPS	
Příloha : Situace vodovodu	Měřítko : 1:500
Příloha č.: D.1.2	