


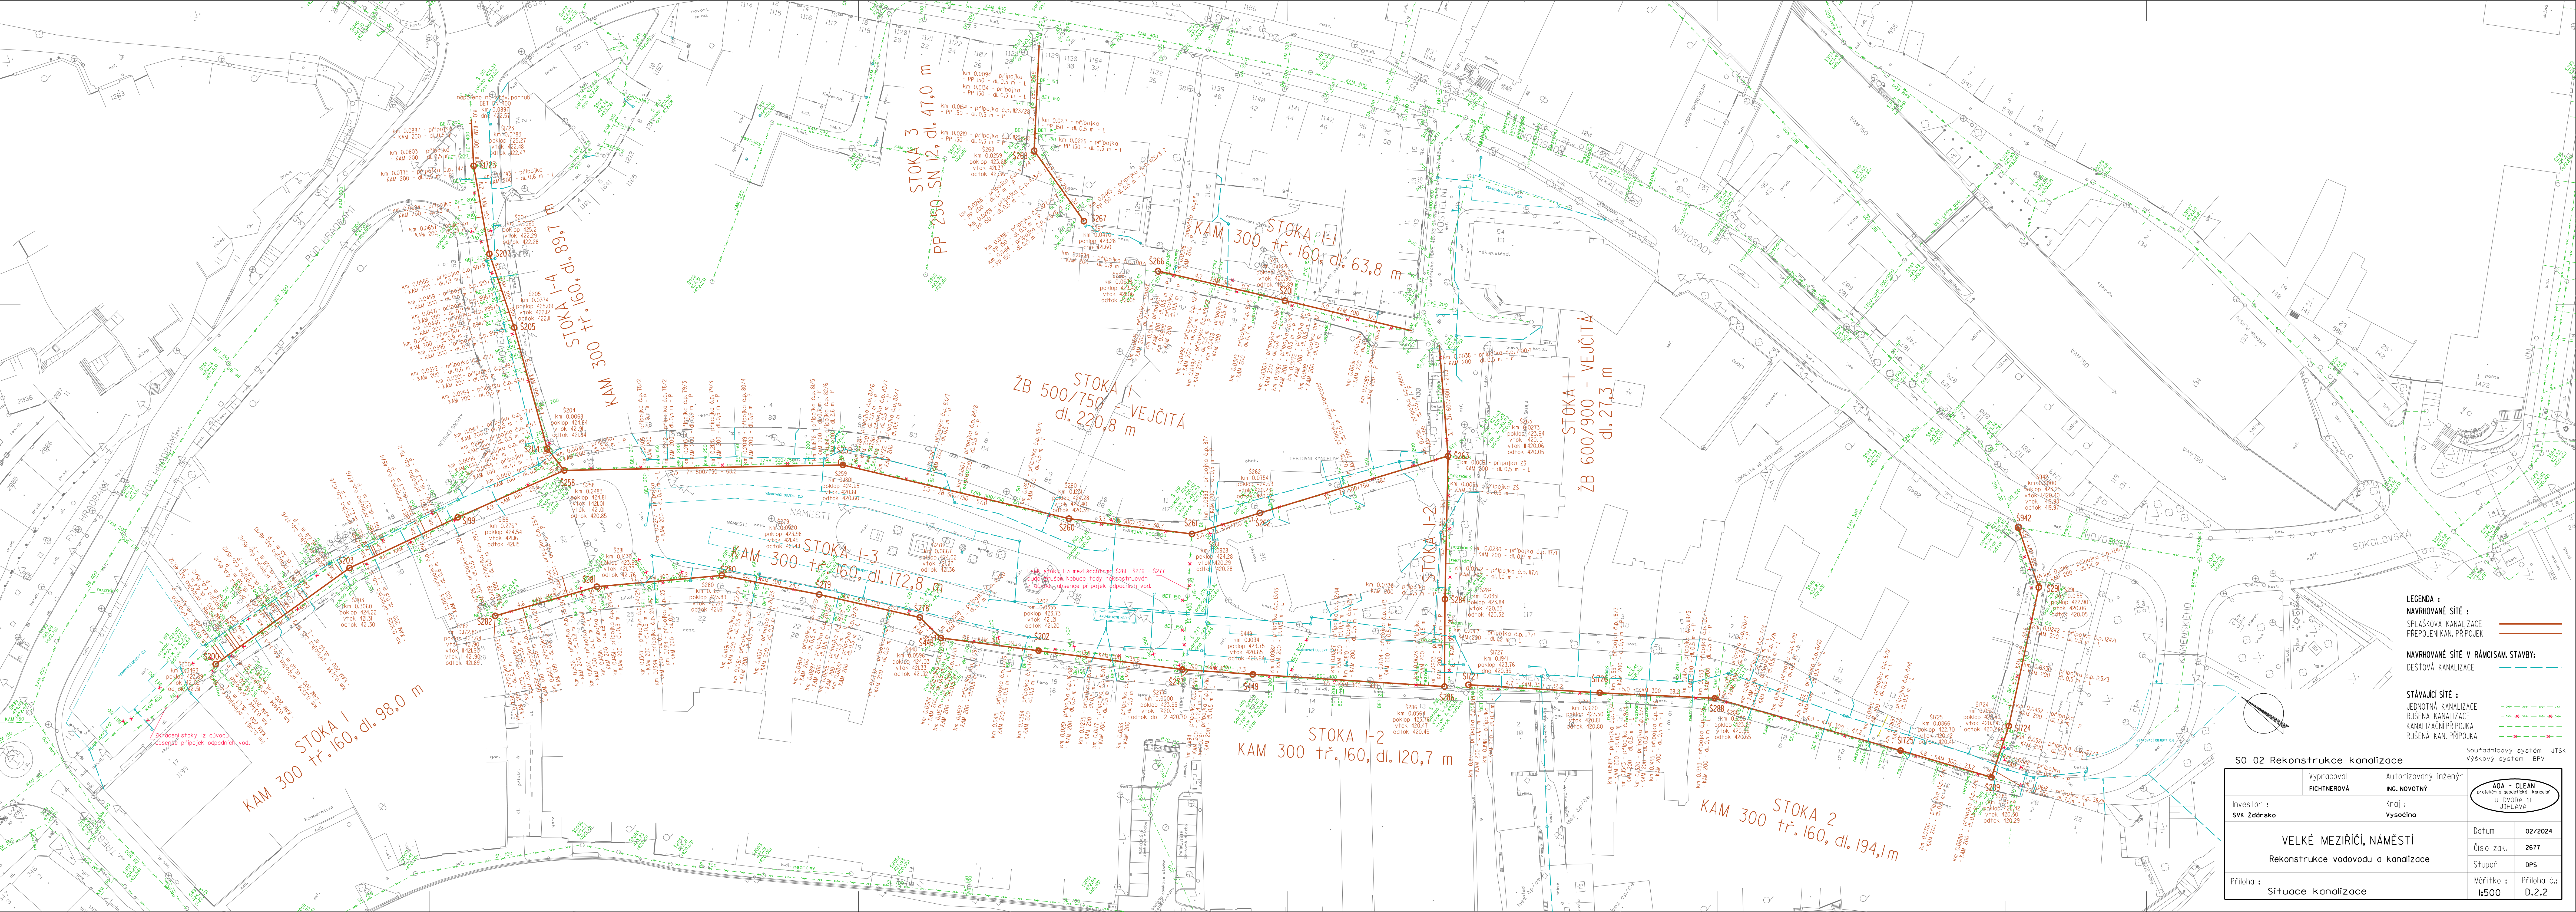

- LEGENDA :
- NAVRHOVANÉ SÍTĚ :
 - SPLAŠKOVÁ KANALIZACE
 - PREPOJENÍ KAN. PŘÍPOJKA
 - NAVRHOVANÉ SÍTĚ V RÁMČISAM. STAVBY:
 - DEŠŤOVÁ KANALIZACE
 - STÁVAJÍCÍ SÍTĚ :
 - JEDNOTNÁ KANALIZACE
 - RUŠENÁ KANALIZACE
 - KANALIZAČNÍ PŘÍPOJKA
 - RUŠENÁ KAN. PŘÍPOJKA

SO 02 Rekonstrukce kanalizace			Výškový systém BPV	
	Vypracoval FICHTNEROVÁ	Autorizovaný inženýr ING. NOVOTNÝ	AOA - CLEAN projektová společnost, kancelář U DVORA 11 JIHLAVA	
Investor : SVK Žďársko		Kraj : Vysočina		
VELKÉ MEZIRÍČÍ, NÁMĚSTÍ Rekonstrukce vodovodu a kanalizace				
			Datum	02/2024
			Číslo zak.	2677
			Stupeň	DPS
Príloha :	Situace kanalizace			Měřítko : 1:500
				Príloha č.: D.2.2