


PŮDORYS I.NP

M 1:50

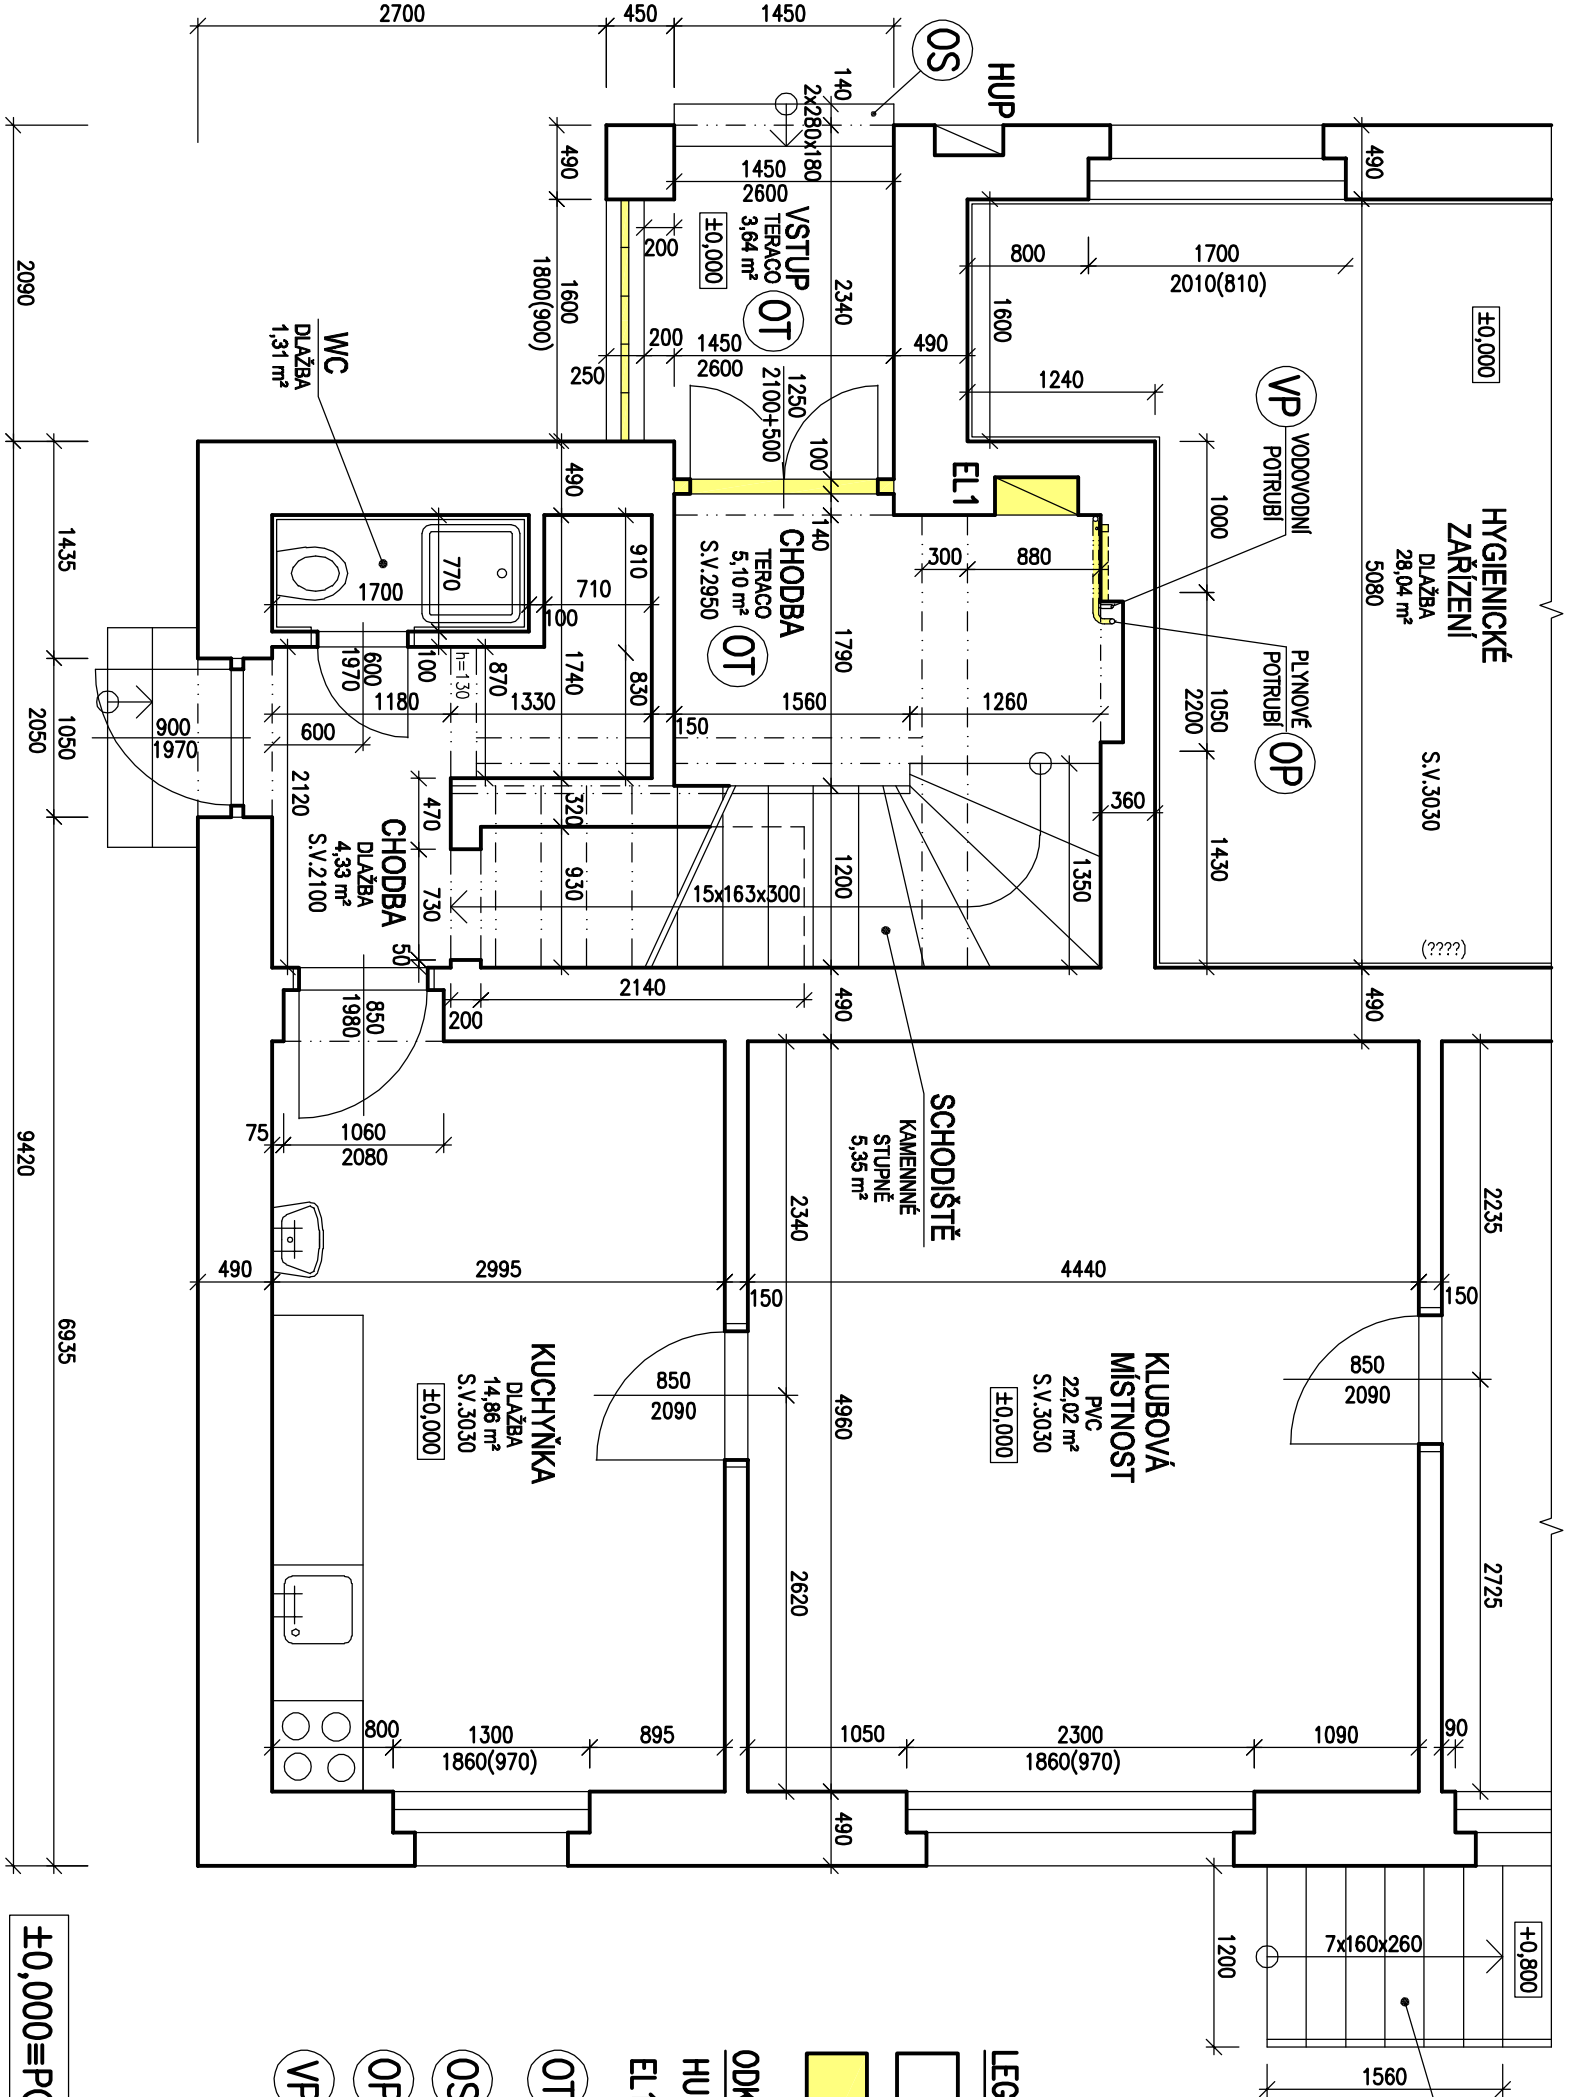

±0,000≡PODLAHA I.NP OBJEKTU

- LEGENDA HMOT:**
- STÁVAJÍCÍ CHEMÉLNÉ ZDVO
 - ODSTRAŇOVANÉ ZDVO A VÝPLNĚ OTVORŮ
- ODKAZY:**
- HUP STÁVAJÍCÍ HLAVNÍ UZÁVĚR PLYNU
 - EL1 ODSTRAŇOVANÝ STÁVAJÍCÍ ELEKTROROZVADĚČ
 - OT VYBOURÁNÍ TERACOVÉ PODLAHY A PODKLADNÍ BETON. MAZANINY TL.100 MM
 - OS VYBOURÁNÍ PRVNÍHO SCHODU
 - OP ODSTRAŇENÍ VODOROVNÉ VĚVE PLYNOVÉHO POTRUBÍ
 - VP PROVĚST VYBOURÁNÍ VODOROVNÉ A SVISLÉ NIKY VE ZDI 50x50 MM A PŘELOŽENÍ VODOVODNÍHO POTRUBÍ DO ZDI S NÁSLEDNÝM ZACÍSTĚNÍM NIK

VYPRACOVAL: ING.ANTONÍN ŠREMER			ZODPOV. PROJEKTANT: ING.ANTONÍN ŠREMER		
KRAJ: STŘEDOČESKÝ			STAVEBNÍ ÚŘAD: SAUDSKÁ		
STAVEBNÍK: OBEC TŘEBESTOVCE			OBECNÍ ÚŘAD: TŘEBESTOVCE		
AKCE: OPRAVA BYT Š V OBE CNÍM DOMH LÍPOVÁ I.,P.,7, TŘEBESTOVCE			STUPĚŇ: PROVÁDĚCÍ PROJEKT		
MÍSTO: LÍPOVÁ č.p.7, 289 12 TŘEBESTOVCE			DATUM: 06-2021		
STAVBY: POZEMEK PARCELNÍ ČÍSLO 375/1 V K.Ú. TŘEBESTOVCE			FORMÁT: 244		
OBSAH:			PÁŘE		
PŮDORYS I.NP - STÁVAJÍCÍ STAV, BOURÁNÍ			MĚŘÍTKO: 1:50		
			ČÍSLO VÝKRESU: 1.		