


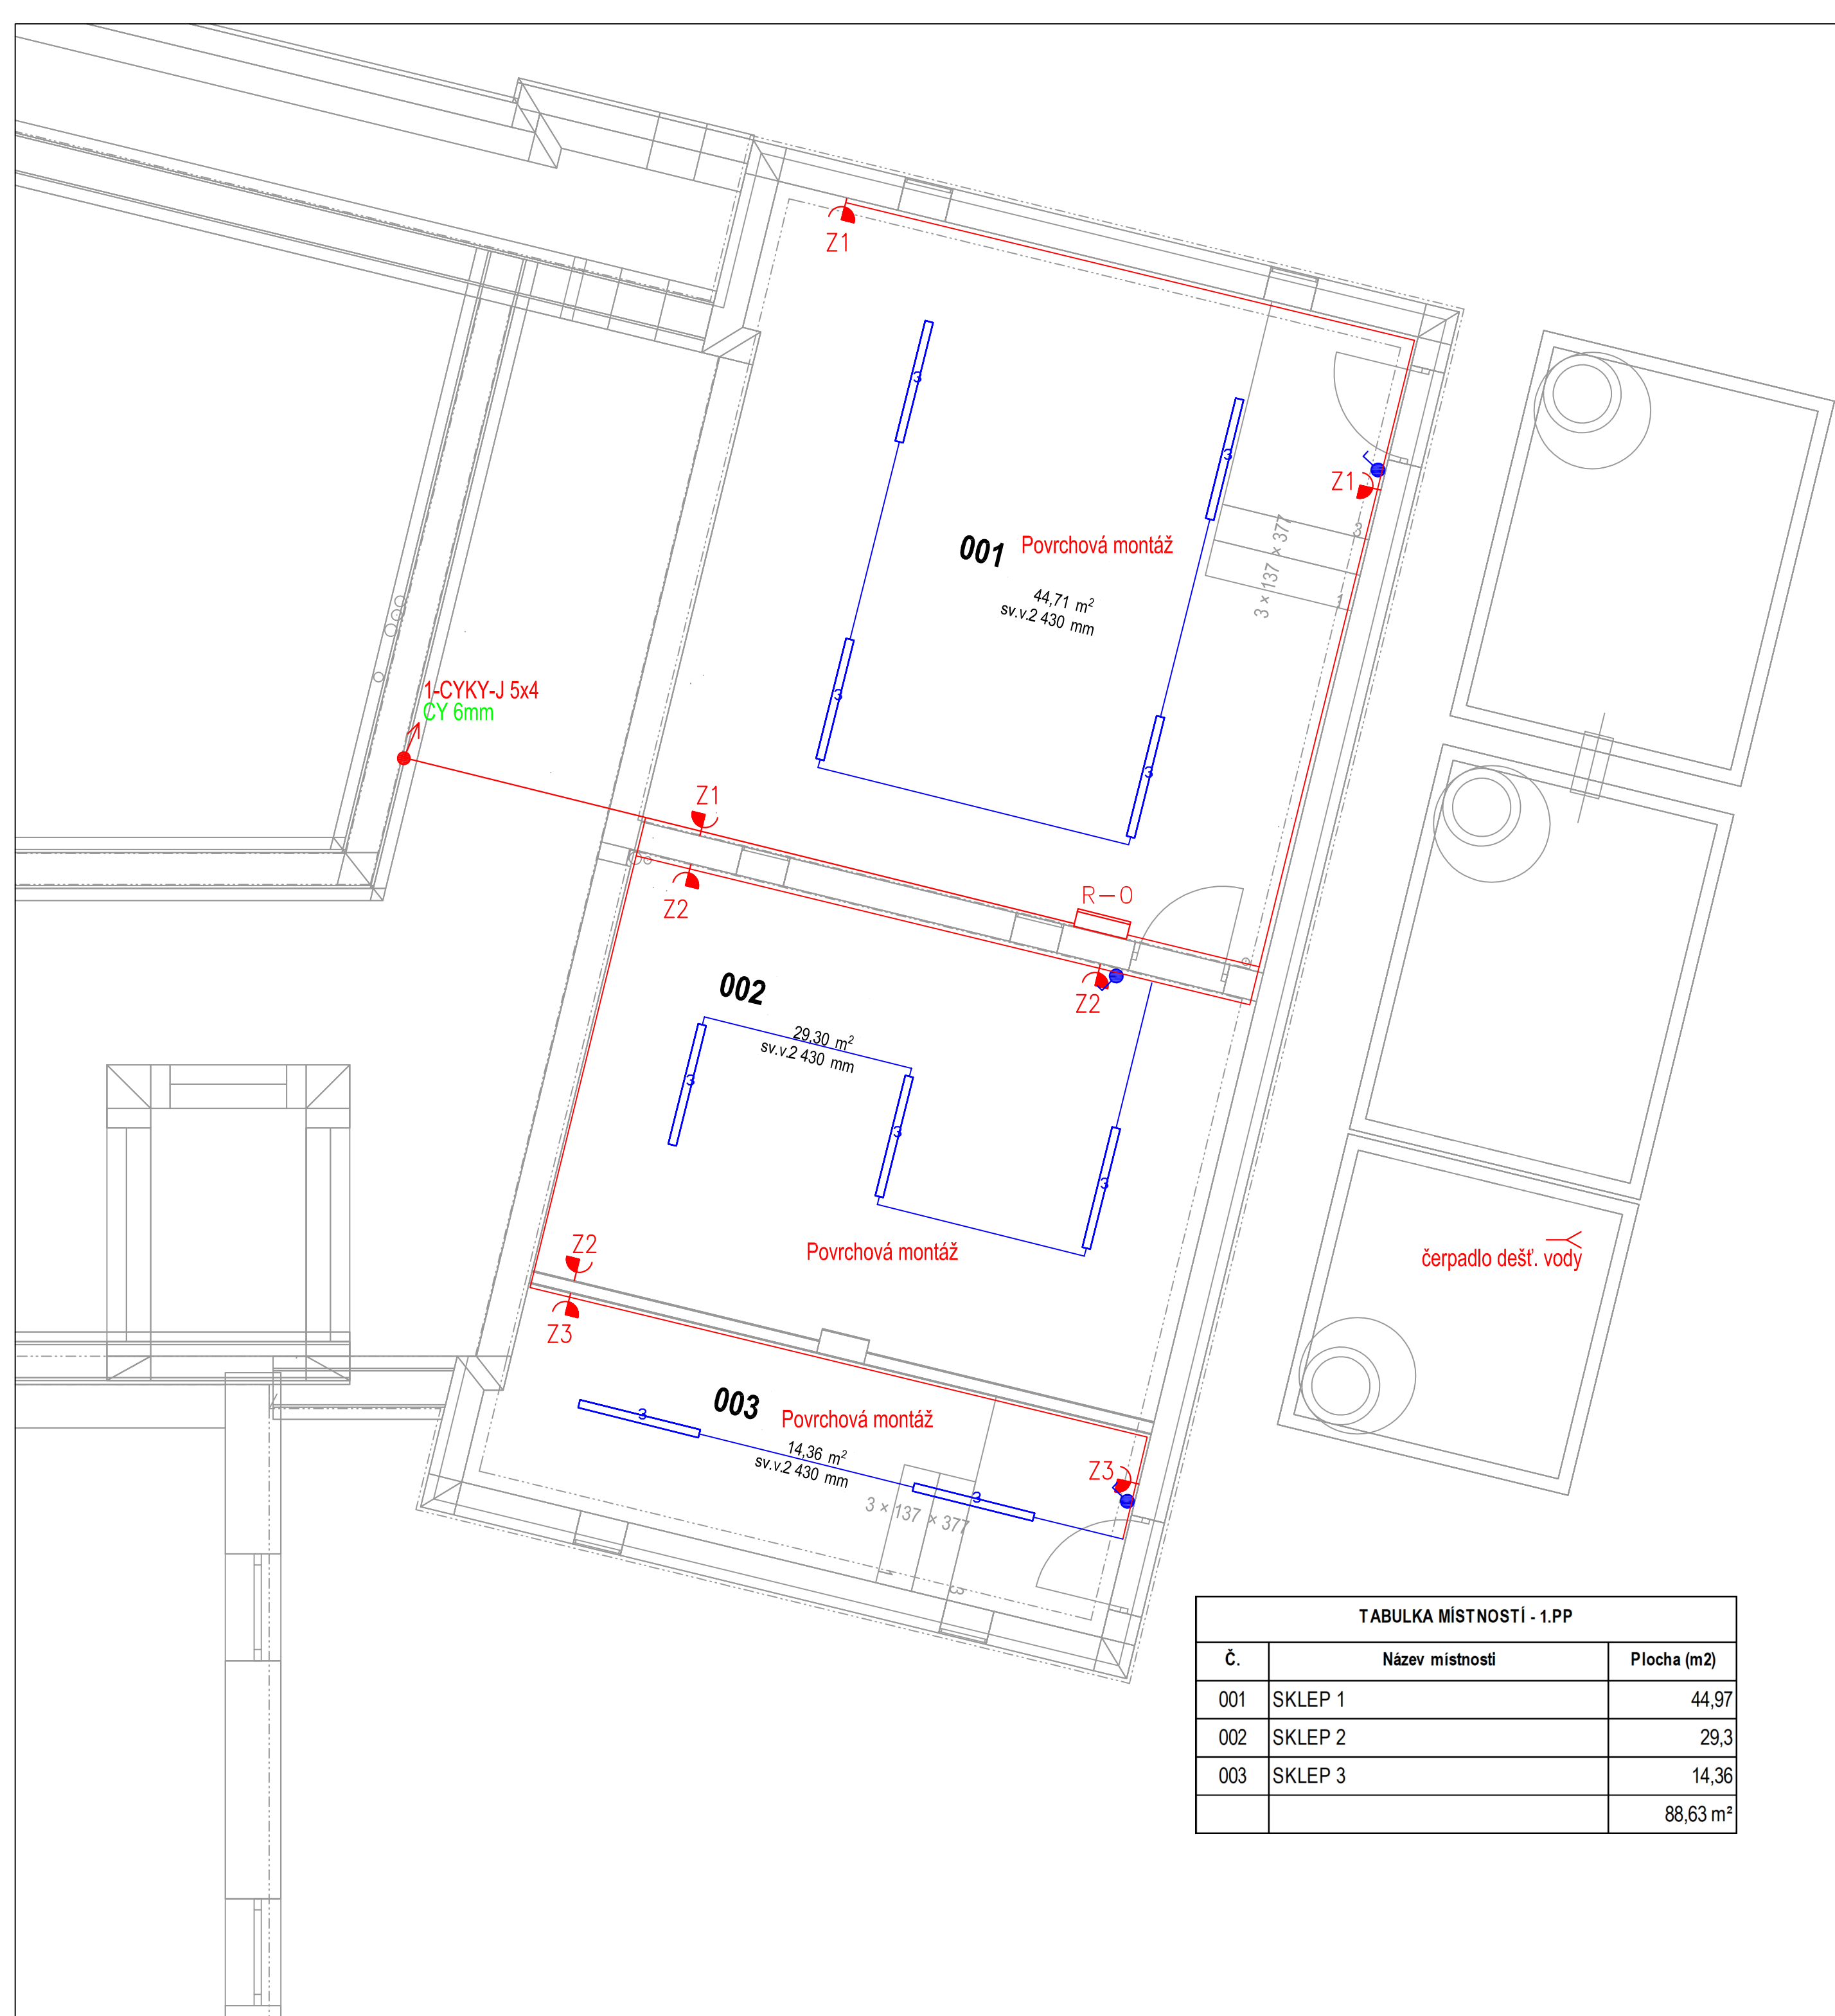

TABULKA MÍSTNOSTÍ - 1.PP		
Č.	Název místnosti	Plocha (m2)
001	SKLEP 1	44,97
002	SKLEP 2	29,3
003	SKLEP 3	14,36
		88,63 m²

1,2,7,8

3

4,5,6,10

9a,9b

11

LEGENDA SVÍTIDEL:

- 1 KX 3000 M KO (2600 lm; 18.0 W; 1xLED)+PIR čidlo /+NZ
- 2 KX 4000 M KO (3600 lm; 25.0 W; 1xLED)+PIR čidlo /+NZ
- 3 PL 2500 M1 N (2700 lm; 20.0 W; 1xLED)
- 4 ESO 3000 RM KN (3501 lm; 26.0 W; 1xLED)
- 5 ESO 3000 SS KN (3051 lm; 24.0 W; 1xLED)
- 6 ESO 5000 RL KN (5302 lm; 44.0 W; 1xLED)
- 7 KX 4000 S KO (4200 lm; 34.0 W; 1xLED)+PIR čidlo
- 8 KX 8000 L KO (8203 lm; 58.0 W; 1xLED)+PIR čidlo
- 9a BR SB KO 375 V2 (2400 lm; 27.0 W; 1xLED)+PIR čidlo
- 9b BR SB KO 375 V2 (2400 lm; 27.0 W; 1xLED)
- 10 ESO 4000 SS KN (4301 lm; 36.0 W; 1xLED)
- 11 INFINITY II BW piktogram s přisvícením, 3W LED 80 lm IP40 1h

LEGENDA ELEKTROINSTALACE:

Rx

OKRUHOVÝ ROZVADĚČ

STŘÍDAVÝ PŘEPÍNAČ (6)+

VYPÍNAČ (1), 10A – 250V

SÉRIOVÝ PŘEPÍNAČ (5), 10A – 250V

STŘÍDAVÝ PŘEPÍNAČ, DVOJITÝ (6,6), 10A – 250V

KŘÍŽOVÝ PŘEPÍNAČ (7), 10A – 250V

TLAČÍTKO

VYPÍNAČ (1), 10A – 250V, IP44

SÉRIOVÝ PŘEPÍNAČ (5), 10A – 250V, IP44

STŘÍDAVÝ PŘEPÍNAČ, DVOJITÝ (6,6), 10A – 250V, IP44

KŘÍŽOVÝ PŘEPÍNAČ (7), 10A – 250V, IP44

HYDROSTAT

TERMOSTAT

VENTILÁTOR 230V (TIME–s doběhem)

BEZP. VYPÍNAČ, 25A – 400V

SPORÁKOVÁ PŘÍPOJKA 16A – 400V

ZÁSUVKA (2P+PE), 16A – 250V

ZÁSUVKA (2P+PE), 16A – 250V S PŘEPĚŤ. OCHRANOU

ZÁSUVKA (2P+PE), 16A – 250V, IP 44

ZÁSUVKA (3P+N+PE), 16A – 400V

STOUPACÍ VEDENÍ NAHORU

STOUPACÍ VEDENÍ DOLU

POSPOJENÍ

KABELOVÝ VÝVOD 230V/1f

KABELOVÝ VÝVOD 400V/3f

POZNÁMKA:

- Napěťová soustava: 3x230/400V AC, TN-S,

- Ochrana dle ČSN 33 2000-4-41ad.3: automatickým odpojením od zdroje a doplňujícím pospojováním, doplňková ochrana: proudovými chrániči,

- elektroinstalace: osvětlení CYKY 2-5x1,5, ostatní 3Cx2,5 (5Cx2,5),

- zásuvky ve výšce 30cm, u spín.přistr. ve shodné výšce 110cm

- spín.přístroje ve spol.rámečcích,

- bude instalováno nouz. osvětlení 1hod.

Ing. Vladimír Sladkovský

Digitially signed by Ing. Vladimír Sladkovský
DN: c=ČZ, 2.5.4.97=ATRCZ-4570743,
ou=Česká komora autorizovaných inženýrů a
technických činných ve výstavbě,
ou=Elektronické autorizační razítko,
ou=0007828, cn=Ing. Vladimír Sladkovský,
sn=Sladkovský, givenName=Vladimír,
serialNumber=r380640, title=IT00
Date: 2026.03.01 17:12:51 +01'00'

S-B-Elektro Ing. V. Sladkovský, J. Bonk projekce: Fibichova 55, 261 01 Příbram II tel.: 725 716 188, 601 182 881				stavbařik: Obec Bohutín, Vysoká Pec 140, 26241 Bohutín - Vysoká Pec		výkres č.: 2		č.pare: 	
projektant: ved. proj.:		J. Bonk Ing. Sladkovský		název zakázky: PŘÍSTAVBA A STAVEBNÍ ÚPRAVY ZŠ BOHUTÍN VČ. ZPEVNĚNÝCH PLOCH, OPOJENÍ IS A ZELENĚ SO-01: PŘÍSTAVBA OBJEKTU ZŠ SO-02: STAVEBNÍ ÚPRAVY STAV. OBJEKTU ZŠ D.1.2.5 TPS – Silnoproud				č.zakázky/evíd.č.: P-24-1494 datum: 2025/08	
kontrolovat:		Ing. Sladkovský		název výkresu: Elektroinstalace 1.PP				formát: A2	
stupeň: DVZ/DPS		změnat: - platnost výkresu od: 2025-08						měřítko: 1:50	