


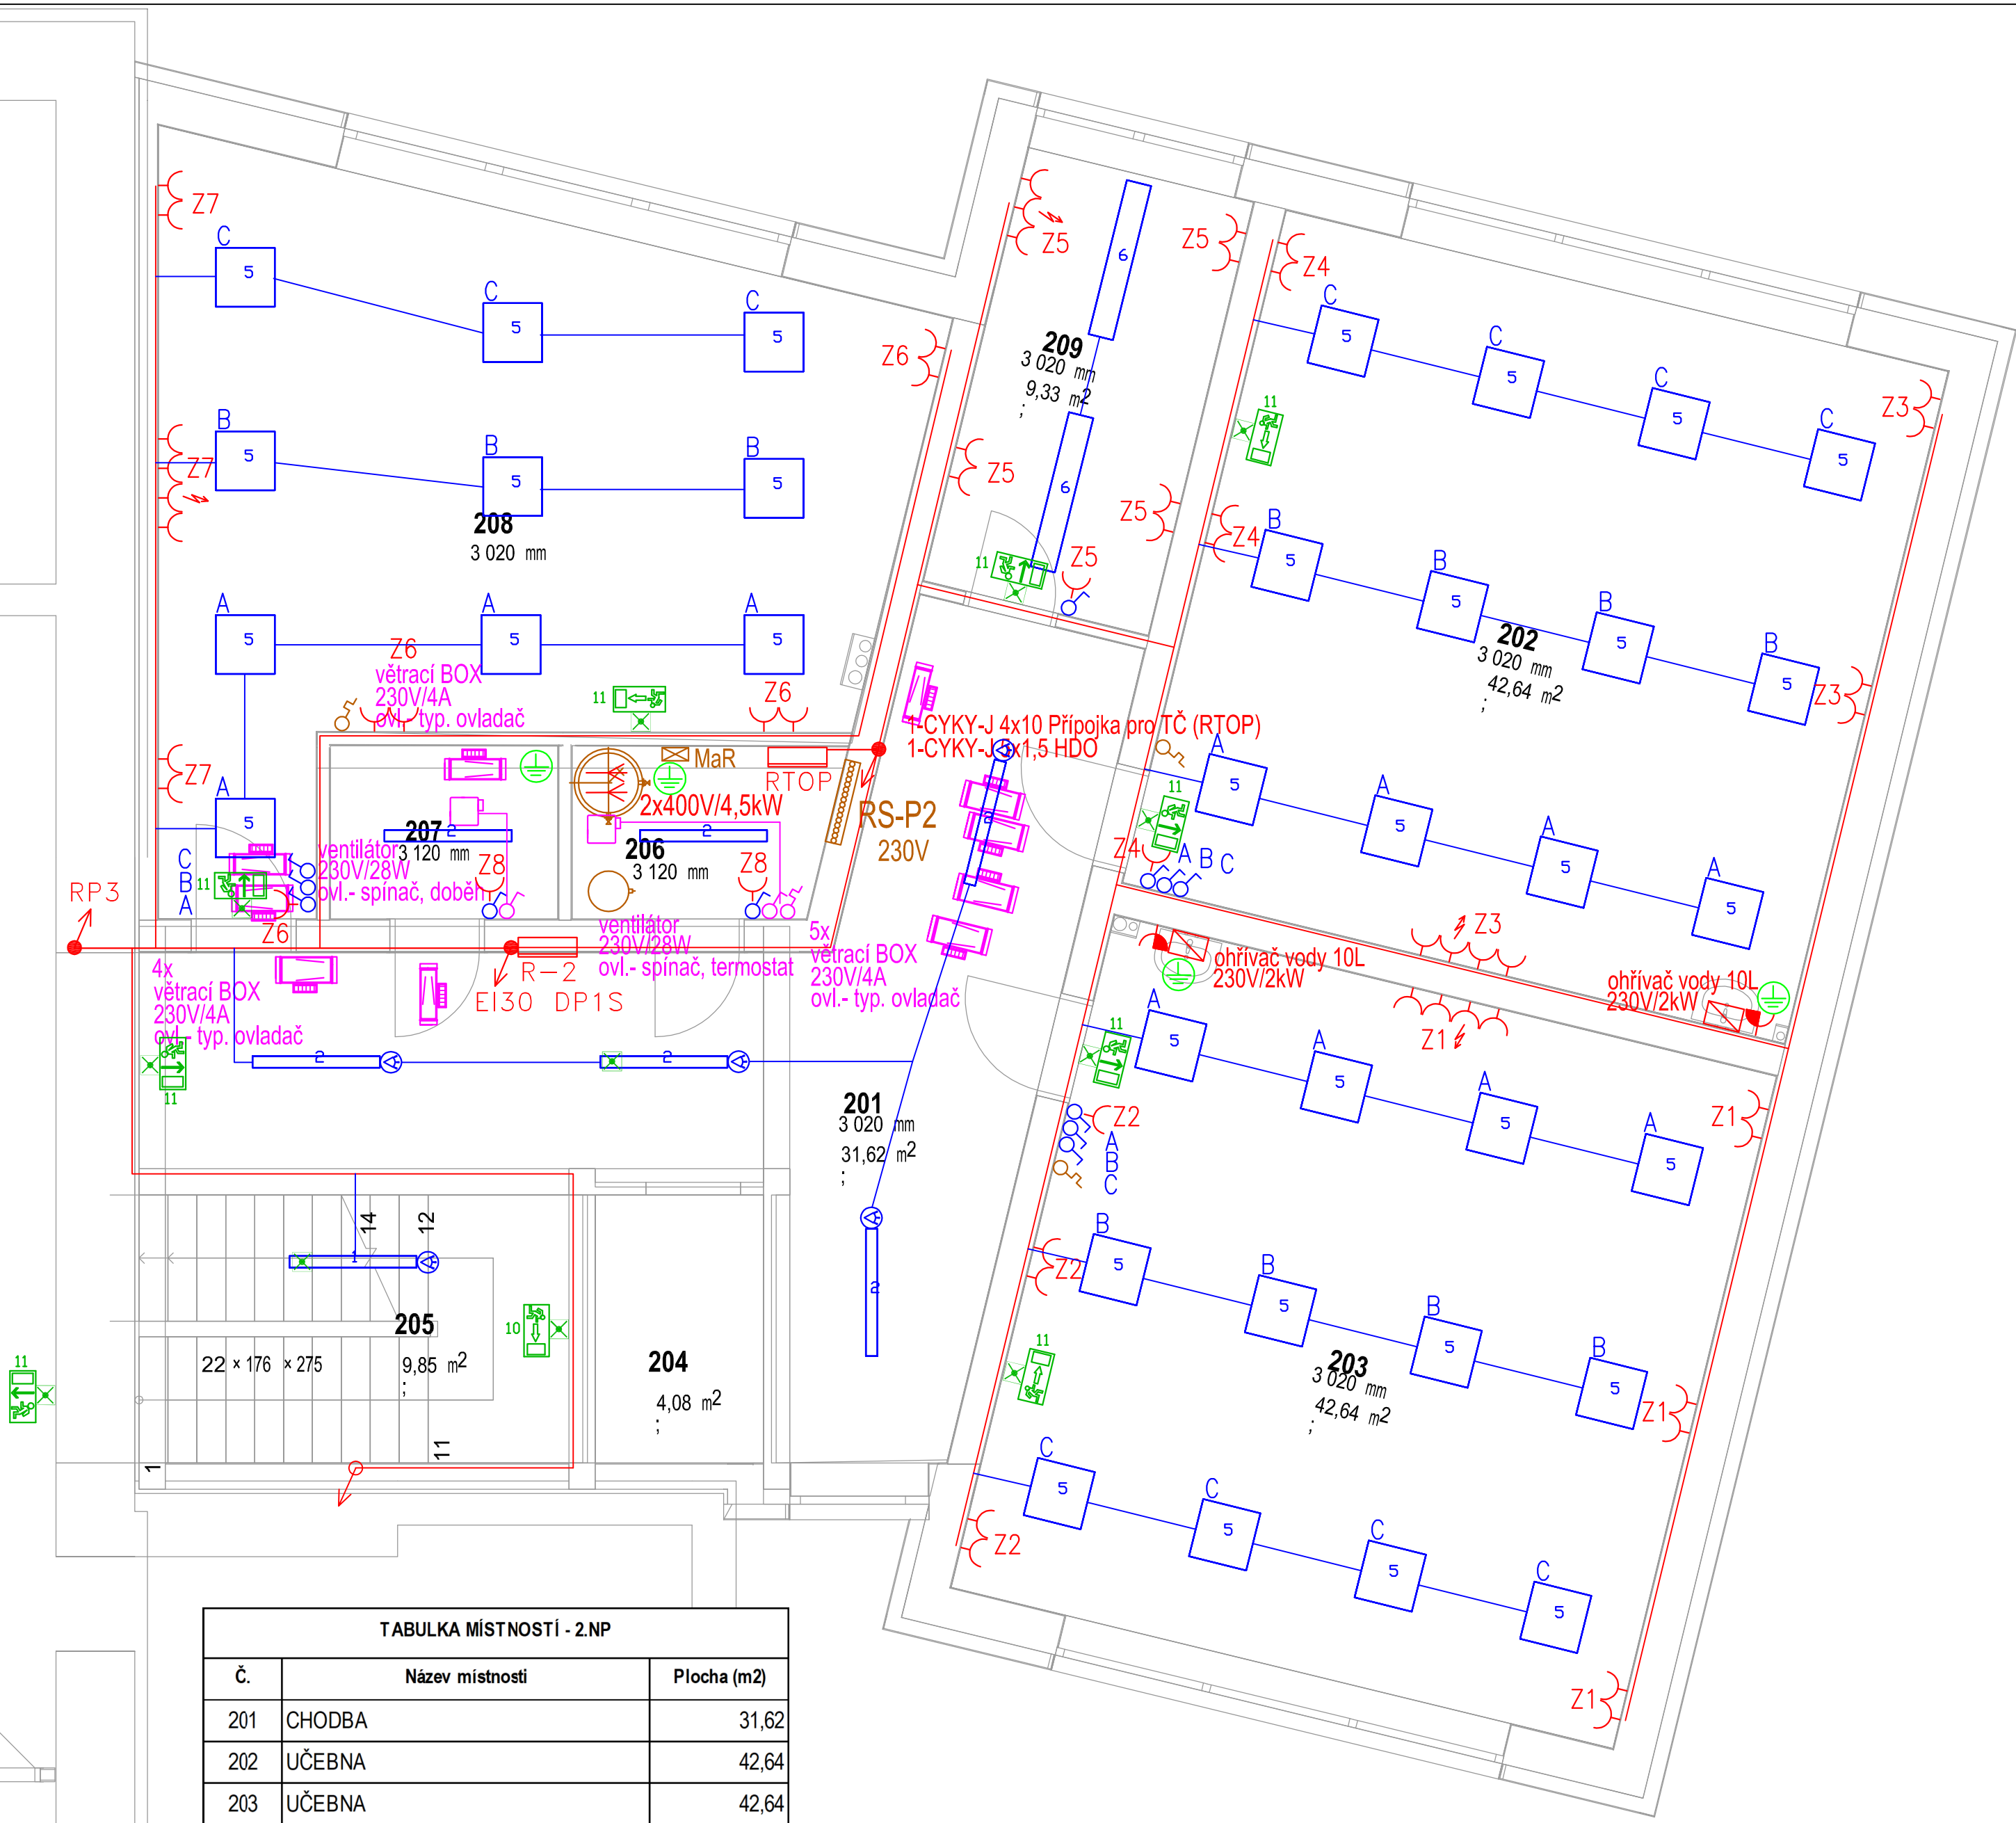

TABULKA MÍSTNOSTÍ - 2.NP		
Č.	Název místnosti	Plocha (m2)
201	CHODBA	31,62
202	UČEBNA	42,64
203	UČEBNA	42,64
204	VÝTAH	4,08
205	SCHODIŠTĚ	9,85
206	TECHNICKÁ MÍSTNOST - FVE	3,72
207	TECHNICKÁ MÍSTNOST - VZT	3,62
208	ŠKOLNÍ DRUŽINA	37,66
209	KABINET	9,33
		185,16 m²

1,2,7,8

3

4,5,6,10

9a,9b

11

LEGENDA SVÍTIDEL:

- KX 3000 M KO (2600 lm; 18.0 W; 1xLED)+PIR čidlo /+NZ
- KX 4000 M KO (3600 lm; 25.0 W; 1xLED)+PIR čidlo /+NZ
- PL 2500 M1 N (2700 lm; 20.0 W; 1xLED)
- ESO 3000 RM KN (3501 lm; 26.0 W; 1xLED)
- ESO 3000 SS KN (3051 lm; 24.0 W; 1xLED)
- ESO 5000 RL KN (5302 lm; 44.0 W; 1xLED)
- KX 4000 S KO (4200 lm; 34.0 W; 1xLED)+PIR čidlo
- KX 8000 L KO (8203 lm; 58.0 W; 1xLED)+PIR čidlo
- BRSB KO 375 V2 (2400 lm; 27.0 W; 1xLED)+PIR čidlo
- BRSB KO 375 V2 (2400 lm; 27.0 W; 1xLED)
- ESO 4000 SS KN (4301 lm; 36.0 W; 1xLED)
- INFINITY II BW piktogram s přisvícením, 3W LED 80 lm IP40 1h

Rx

11

LEGENDA ELEKTROINSTALACE:

- STŘÍDAVÝ PŘEPÍNAČ (6)+
- VYPÍNAČ (1), 10A – 250V
- SÉRIOVÝ PŘEPÍNAČ (5), 10A – 250V
- STŘÍDAVÝ PŘEPÍNAČ, DVOJITÝ (6,6), 10A – 250V
- KŘÍŽOVÝ PŘEPÍNAČ (7), 10A – 250V
- TLAČÍTKO
- VYPÍNAČ (1), 10A – 250V, IP44
- SÉRIOVÝ PŘEPÍNAČ (5), 10A – 250V, IP44
- STŘÍDAVÝ PŘEPÍNAČ, DVOJITÝ (6,6), 10A – 250V, IP44
- KŘÍŽOVÝ PŘEPÍNAČ (7), 10A – 250V, IP44
- HYDROSTAT
- TERMOSTAT
- VENTILÁTOR 230V (TIME–s doběhem)
- BEZP. VYPÍNAČ, 25A – 400V
- SPORÁKOVÁ PŘÍPOJKA 16A – 400V
- ZÁSUVKA (2P+PE), 16A – 250V
- ZÁSUVKA (2P+PE), 16A – 250V S PŘEPĚŤ. OCHRANOU
- ZÁSUVKA (2P+PE), 16A – 250V, IP 44
- ZÁSUVKA (3P+N+PE), 16A – 400V
- STOUPACÍ VEDENÍ NAHORU
- STOUPACÍ VEDENÍ DOLU
- POSPOJENÍ
- KABELOVÝ VÝVOD 230V/1f
- KABELOVÝ VÝVOD 400V/3f

POZNÁMKA:
- Napěťová soustava: 3x230/400V AC, TN-S,
- Ochrana dle ČSN 33 2000-4-41ad.3: automatickým odpojením od zdroje a doplňujícím pospojováním, doplňková ochrana: proudovými chrániči,
- elektroinstalace: osvětlení CYKY 2-5x1,5, ostatní 3Cx2,5 (5Cx2,5),
- zásuvky ve výšce 30cm, u spín.přístř. ve shodné výšce 110cm
- spín.přístroje ve spol.rámečcích,
- bude instalováno nouz. osvětlení 1hod.

S-B-Elektro Ing. V. Sladkovský, J. Bonk projekce: Fibichova 55, 261 01 Příbram II tel.: 725 716 188, 601 182 881		stavěbník: Obec Bohutín, Vysoká Pec 140, 26241 Bohutín - Vysoká Pec		výkres č.: 4	č.paré:
projektant: J. Bonk	název zakázky: PŘÍSTAVBA A STAVEBNÍ ÚPRAVY ZŠ BOHUTÍN VČ. ZPEVNĚNÝCH PLOCH, OPOJENÍ IS A ZELENÉ SO-01: PŘÍSTAVBA OBJEKTU ZŠ SO-02: STAVEBNÍ ÚPRAVY STAV. OBJEKTU ZŠ D.1.2.5 TPS – Silnoproud	č.zakázky/evd.č.: P-24-1494		datum: 2025/08	
ved. proj.: Ing. Sladkovský	kontrolovat: Ing. Sladkovský	název výkresu: Elektroinstalace 2.NP		formát: A2	
stupeň: DVZ/DPS	změna: -	platnost výkresu od: 2025-08		měřítko: 1:50	