



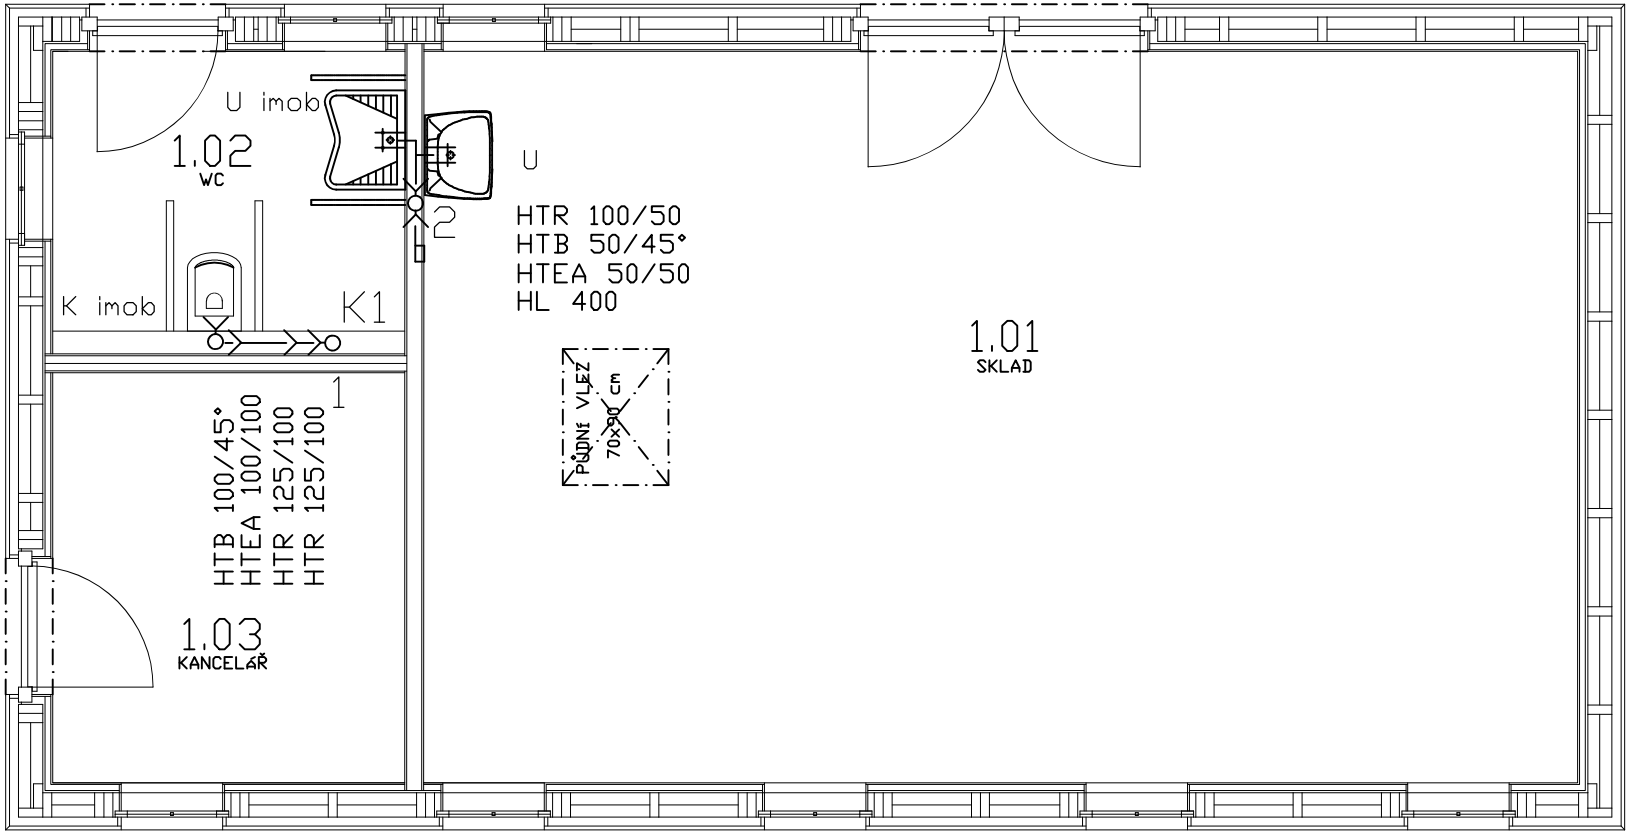

LEGENDA MÍSTNOSTÍ

1.01	SKLAD
1.02	WC
1.03	KANCELÁŘ

PROJEKT JE VYPRACOVÁN V PODROBNOSTI DUR+DSP A
NENAHRAZUJE PROVÁDĚCÍ PROJEKT.

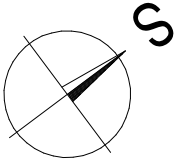

Projektant: Ing.Milan Kopal Zásada 404, 468 25 Zásada tel.: +420 724 115 931		Vpracoval: Máša Preislerová Zodp.projektant: František Vitmajer		KOPAL VIZUALIZACE A PROJEKTY www.kopal-projekty.cz
Projekt: NOVOSTAVBA HŘBITOVNÍHO DOMKU A PŘÍPOJEK p.p.č. 2687 a 2693 – k.ú. Smržovka, obec Smržovka		Stupeň: DUR+DSP		Paré:
Investor: Město Smržovka Náměstí T.G. Masaryka 600, 468 51, Smržovka		Datum: 05/2024		Číslo výkresu
Výkres: KANALIZACE VNITŘNÍ PŮDORYS		Měřítko: 1:50 (A3)		D.1.4B.3