


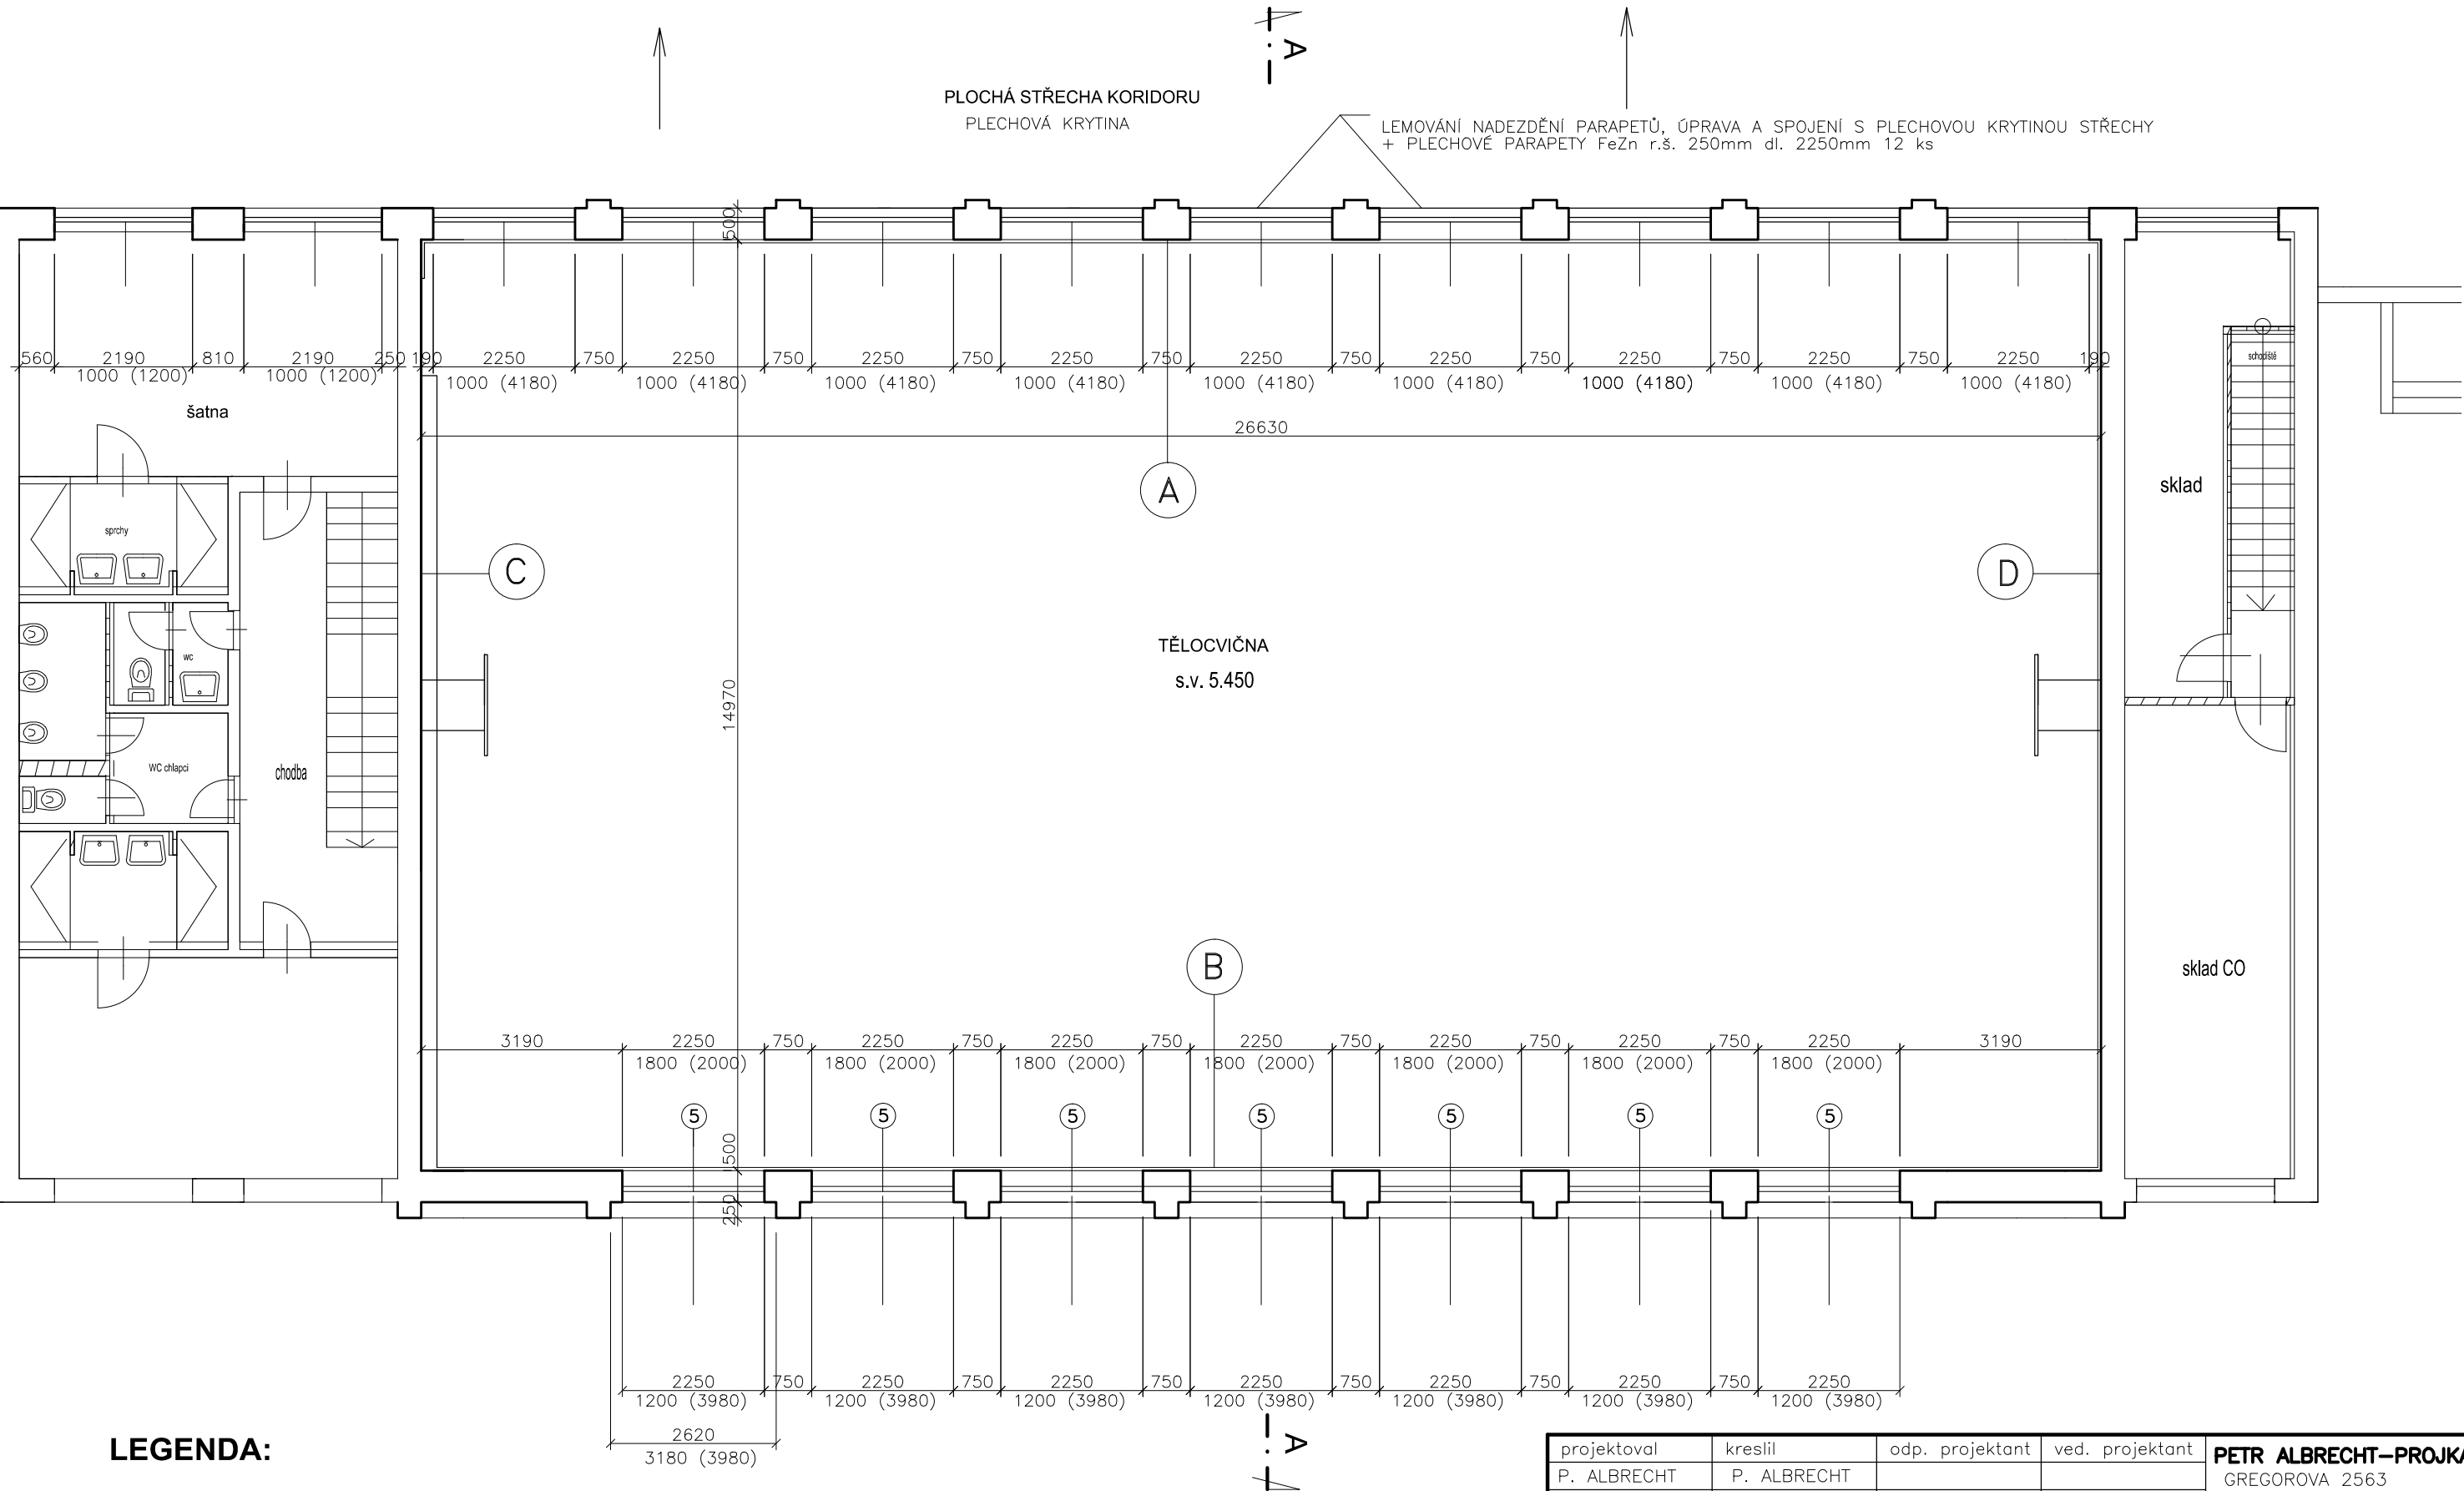

LEGENDA:

STÁVAJÍCÍ KONSTRUKCE
ZDIVO OBVODOVÝCH STĚN Z CIHEL CDM

UPOZORNĚNÍ :

SOUČÁSTÍ POKLÁDKY SPODNÍCH VRSTEV PODLAHY JE MONTÁŽ VODOROVNÉHO ROZVODU VYTÁPĚNÍ (2Ø cca 80mm izolovaného ocel. potrubí) A KABELOVÝCH ROZVODŮ A PLASTOVÝCH CHRÁNIČEK DÁLKOVÉHO OVLÁDÁNÍ ÚT ENESA A TO PODÉL STĚN A, B, D.

projektoval	kreslil	odp. projektant	ved. projektant	PETR ALBRECHT-PROJKA GREGOROVA 2563 397 01 PÍSEK Tel. 777 229722 IČO: 11316349	
P. ALBRECHT	P. ALBRECHT				
MĚÚ: PÍSEK		St.úř. PÍSEK			
Stavebník: ZŠ T.G.MASARYKA a MŠ PÍSEK, Čelakovského 24, Čelakovského 24, 397 01 Písek					
ÚPRAVY VELKÉ TĚLOCVIČNY NA ZŠ T.G.MASARYKA PÍSEK D.1.1. STAVEBNĚ TECHNICKÉ ŘEŠENÍ				12/2020	
				formát: 2A4	
				účel: DPS	
				měřítko: 1: 100	
				zak. číslo:	
obsah výkresu: PŮDORYS 1.NP (ÚROVEŇ +4,000)				arch. číslo:	č. výkresu: S3