



LEGENDA POTRUBÍ:

- Potrubí PVC KG splaškové
- Potrubí PVC KG dešťové
- Potrubí PP hluktlumící
- Připojovací potrubí PP HT
- Potrubí studené vody
- Potrubí teplé vody
- Potrubí cirkulace
- Plynovod

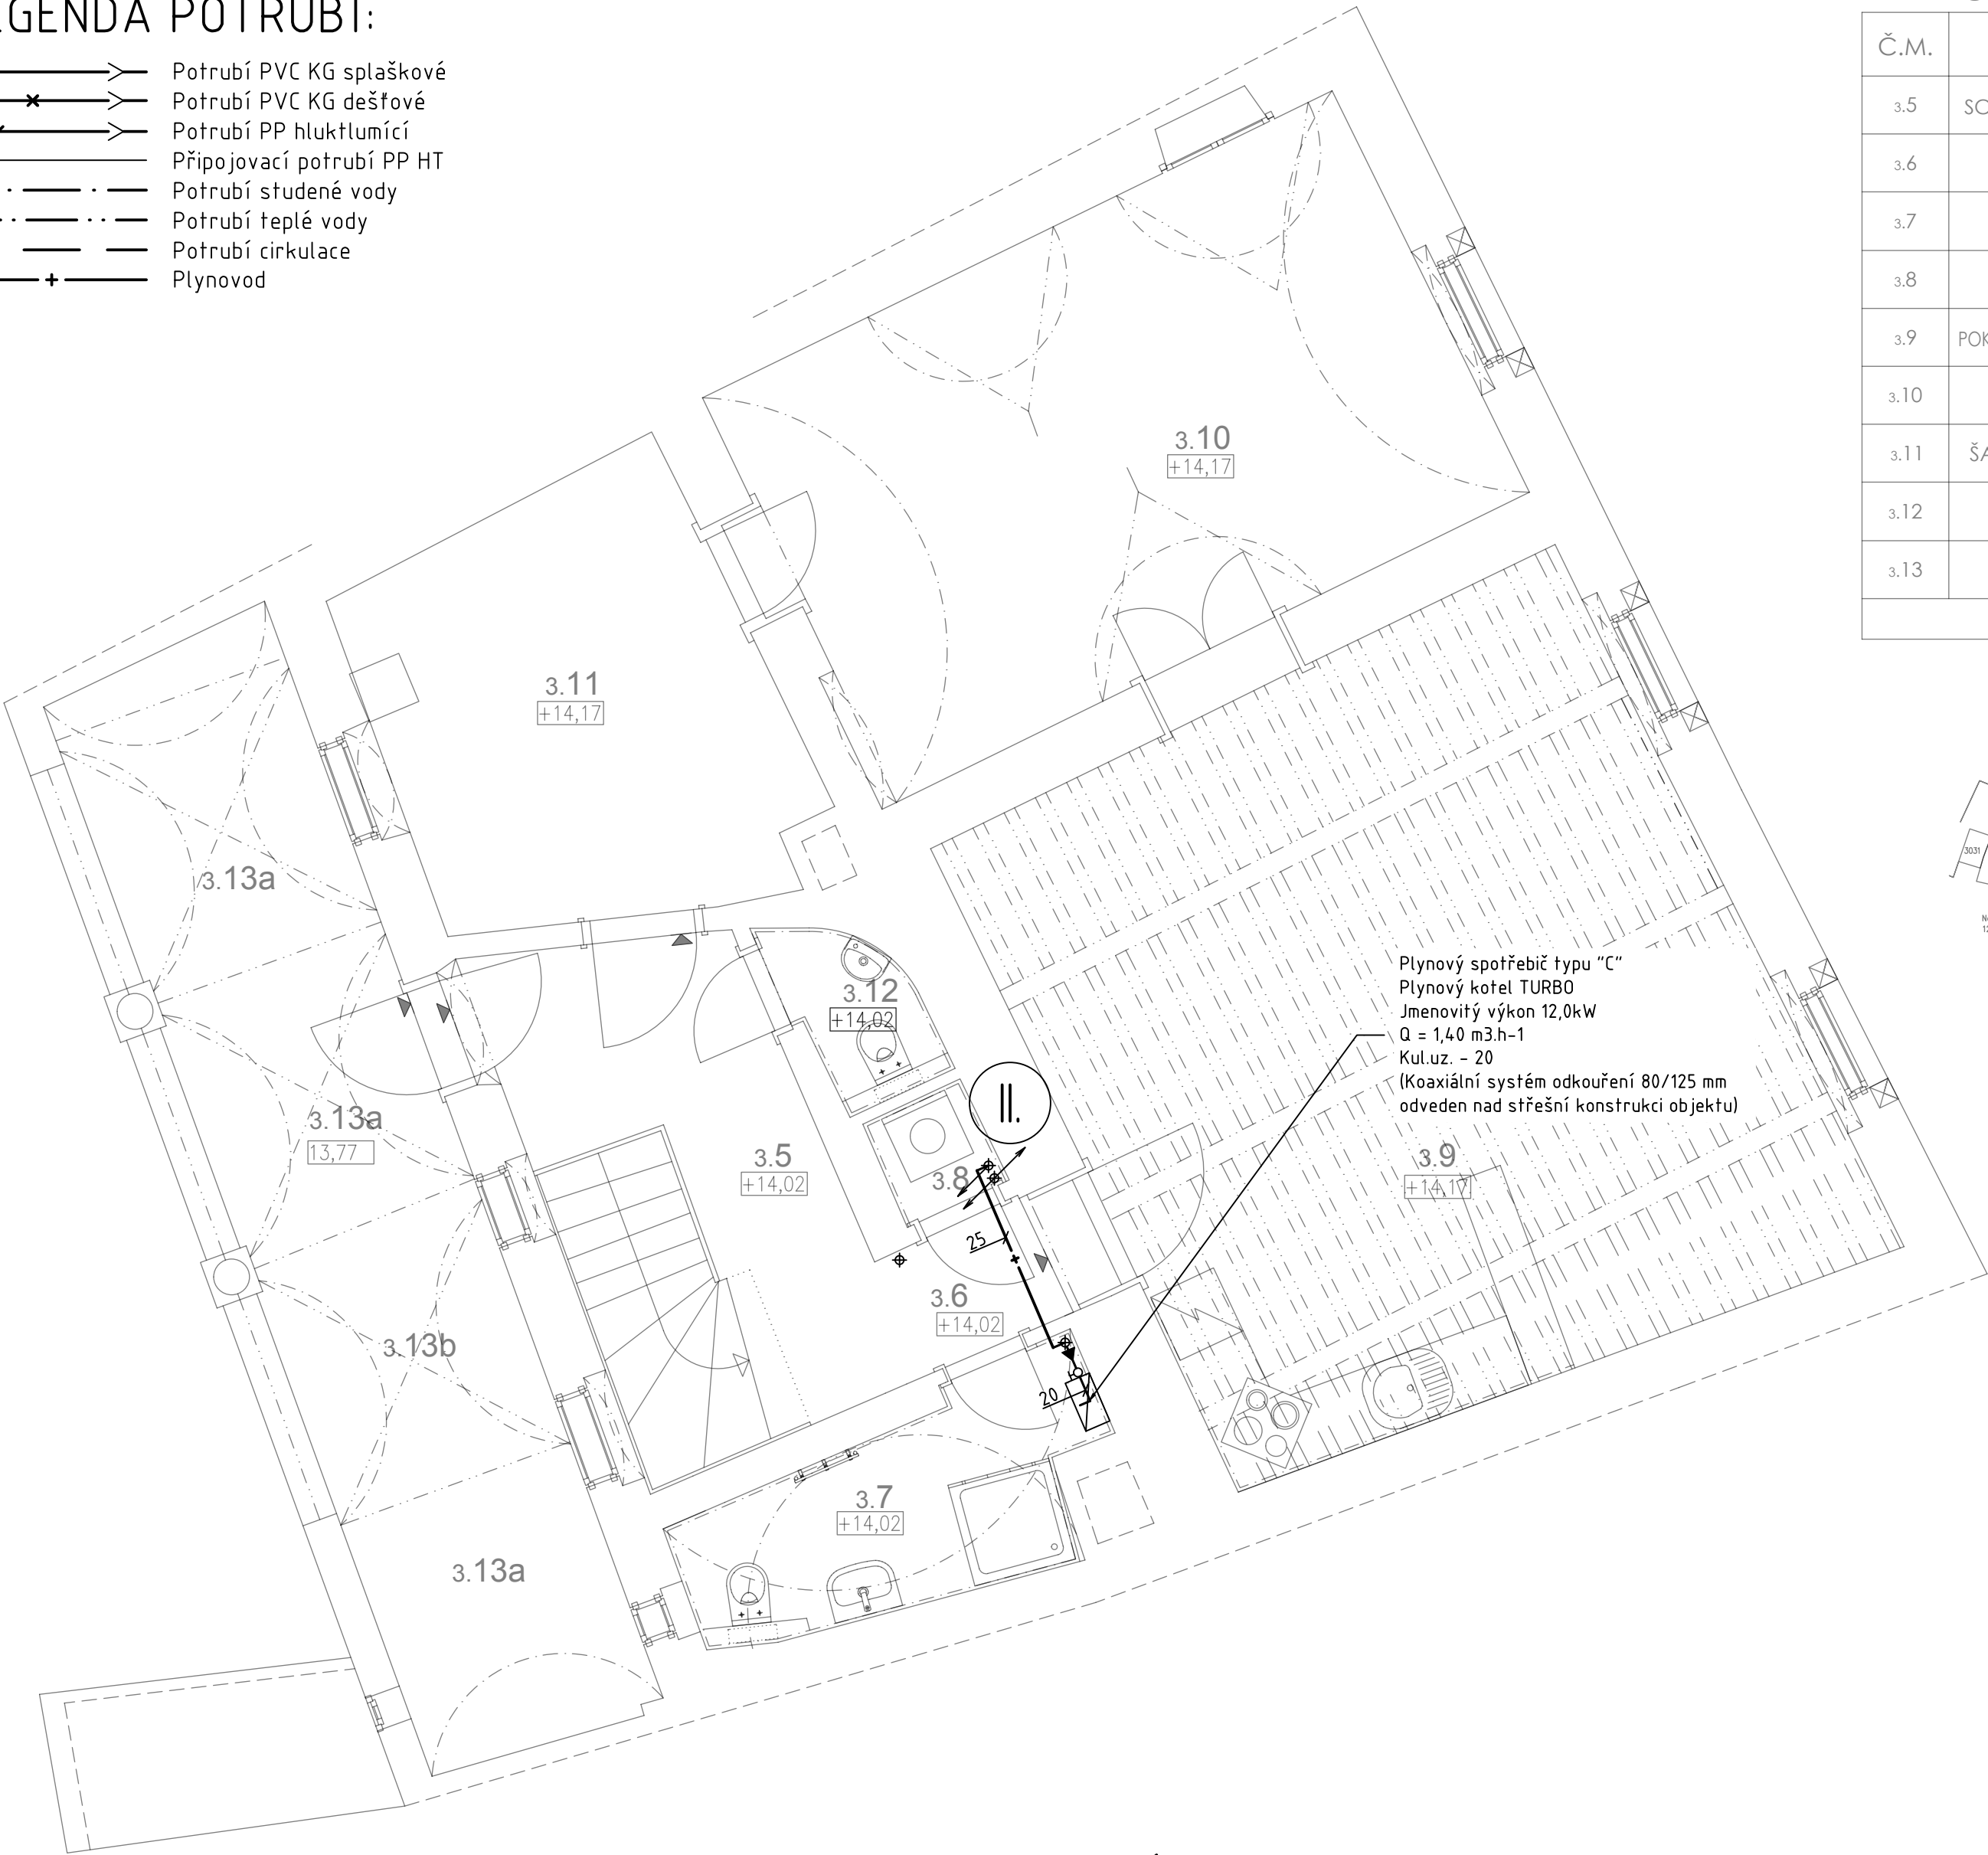

TABULKA MÍSTNOSTÍ

Č.M.	MÍSTNOST	VÝŠKA [m]	PLOCHA [m²]	PODLAHA		STĚNY	STROP
				Nášlapná vrstva	Ozn.		
3.5	SCHODIŠŤOVÁ HALA	2,8	11,40	STÁVAJÍCÍ PRKENNÁ PODLAHA oprava	P12	- oprava omítek	- oprava omítek - celoplošné přestukování
3.6	PŘEDSÍŇ	2,6	1,70	STÁVAJÍCÍ PRKENNÁ PODLAHA oprava	P12	- oprava omítek	- nová omítka - nová stropní kce - viz D.1.2
3.7	KOUPELNA	2,0-3,5	5,60	KERAMICKÁ DLAŽBA bez tepelné izolace	P9a	- oprava omítek - keramický obklad v. 2100mm - celoplošné přestukování	- oprava omítek - celoplošné přestukování
3.8	KOMORA		1,00	KERAMICKÁ DLAŽBA bez tepelné izolace	P11	- oprava omítek - celoplošné přestukování	- nová omítka - nová stropní kce - viz D.1.2
3.9	POKOJ + KUCHYŇSKÝ KOUT	3,1	39,00	STÁVAJÍCÍ PRKENNÁ PODLAHA oprava	P12	- oprava omítek příp. restaurování - keramický obklad za kuch. linkou v. 800-1400mm	- demontovat podhled - restaurovat původní strop
3.10	PRACOVNA	2,2-3,4	23,70	STÁVAJÍCÍ PRKENNÁ PODLAHA oprava	P12	- oprava omítek - celoplošné přestukování	- oprava omítek - celoplošné přestukování
3.11	ŠATNA / KNIHOVNA	2,8	12,10	STÁVAJÍCÍ PRKENNÁ PODLAHA oprava	P12	- oprava omítek - celoplošné přestukování	- demontovat podhled - restaurovat původní strop
3.12	WC	2,8	1,60	KERAMICKÁ DLAŽBA bez tepelné izolace	P11	- oprava omítek - keramický obklad v. 2100mm - celoplošné přestukování	- nová omítka - nová stropní kce - viz D.1.2
3.13	ARKÁDA		31,00	CIHLOVÁ DLAŽBA bez tep. izolace / s tep. izolací	P6/P7	- oprava omítek - jednovrstvá omítka	- oprava omítek - jednovrstvá omítka
Celková plocha [m²]:			127,10				

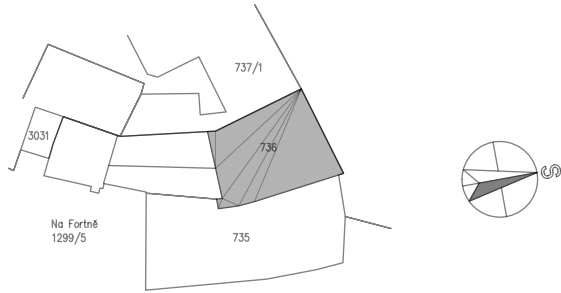

LEGENDA ZAŘIZOVACÍCH PŘEDMĚTŮ:

- WC Klozet
- U Umyvadlo
- VR Vana
- S Sprcha
- D Dřez
- M Myčka nádobí
- AP Automatická pračka
- PK Plynový kotel
- B Zásobník teplé vody

LEGENDA VÝTOK. ARMATUR:

- SUB Stojánková umyvadlová baterie
- SDB Stojánková dřezová baterie, dlouhé raménko
- NVB Nástěnná vanová baterie, vč. sprchového kompletu
- NSB Nástěnná sprchová baterie, vč. sprchového kompletu
- RV Rohový ventil
- NPV Nástenný pračkový ventil
- NMV Nástěnný myčkový ventil



POZNÁMKA:

Veškeré prostupy mezi jednotlivými požárními úseky budou opatřeny protipožární mažetou nebo protipožárním tmelem. Použití se bude řídit dle požárně bezpečnostního řešení stavby a dle pokynů výrobce opatření.

Potrubí vedené v drážce bude pouze pod lehkou omítkou. Ve zdivu budou dle TPG zaomítány vešlery průduchy.



Digitálně podepsal
Miroslav
Vomáčka

VYPRACOVAL: Ing. Ondřej Vomáčka	DATUM: 06/2024	ING. Vomáčka Ondřej www.vomackaondrej.cz gsm: 724 288 898 projekce@vomackaondrej.cz Ke Hřišti 202, 37371 Hlincová Hora IČ: 76583414	Č.KOPIE:
AUTORIZOVAL: Miroslav Vomáčka	FORMÁT: A4		
STUPEN: Provedení stavby (DPS)	MĚŘÍTKO: 1:50		
INVESTOR: Českokrumlovský rozvojový fond spol. s r.o. Masná č.p. 131, Český Krumlov, 38101		Bytový dům Latrán 20, Stavební úpravy hlavního objektu parc.č.st. 736, k.ú. Český Krumlov – Latrán D.1.4.1 ZDRAVOTNĚ TECHNICKÉ INSTALACE	Č.VÝKRESU:
Bytový dům Latrán 20, Stavební úpravy hlavního objektu parc.č.st. 736, k.ú. Český Krumlov – Latrán			
D.1.4.1 ZDRAVOTNĚ TECHNICKÉ INSTALACE			
OBSAH VÝKRESU: PŮDORYS 3.NP – kanalizace			14