


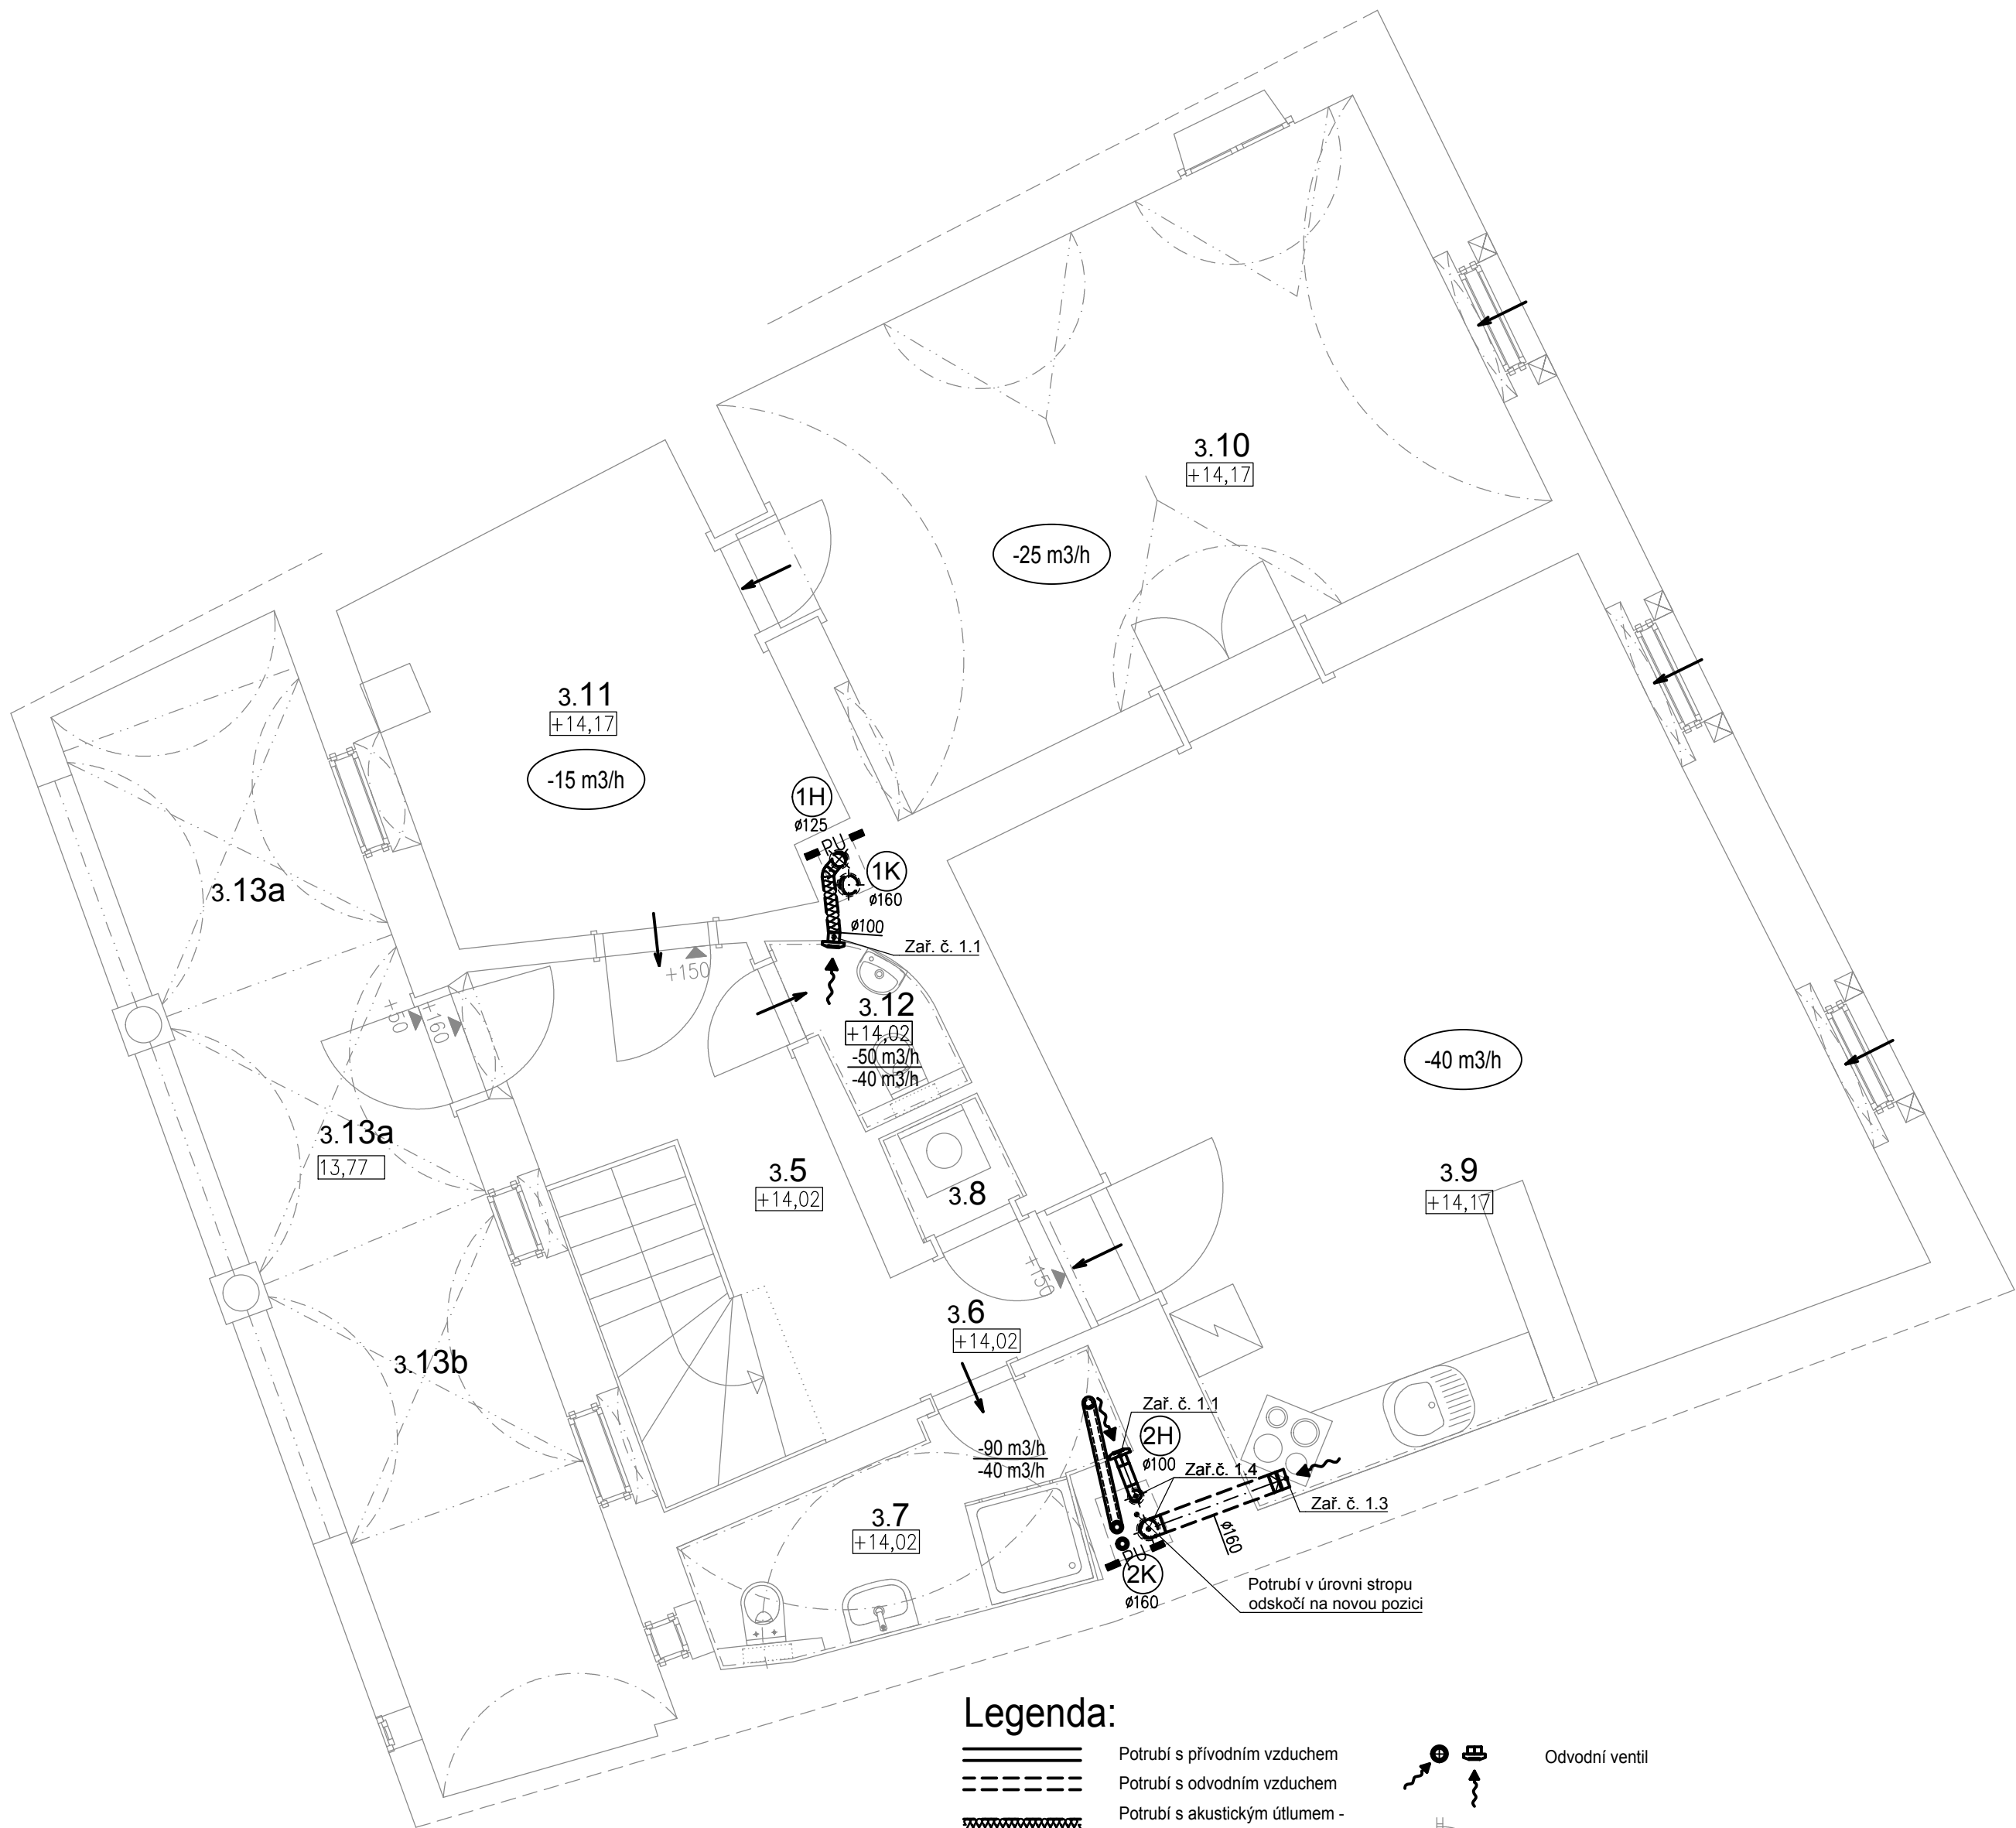

Legenda:

- Potrubí s přívodním vzduchem
- Potrubí s odvodním vzduchem
- Potrubí s akustickým útlumem - odvodní vzduch
- Množství přiváděného (+) / odváděného (-) vzduchu
- Množství odváděného vzduchu při nárazovém větrání
- Množství odváděného vzduchu při trvalém větrání
- Množství odváděného vzduchu při trvalém větrání
- Směr přiváděného vzduchu
- Směr odváděného vzduchu
- Tlumič hluku na kruhové potrubí
- Pružná spojka pro potrubní ventilátory
- Požární zatěsnění (ucpávka)

- Odvodní ventil
- Dveře bez prahu nebo dveřní mřížka
- Dveřní mřížka v horní + spodní části
- Přívodní prvek čerstvého vzduchu v okenní konstrukci dodá stavba
- požadované parametry:
 - tlumič hluku
 - povětrnostní klapka
 - filtr přívodního vzduchu (síťka proti hmyzu)
 - regulace přívodu vzduchu
- Značení stoupacích potrubí
 - K = kuchyň
 - H = hygienické zázemí (koupelna, wc...)


TABULKA MÍSTNOSTÍ

Č.M.	MÍSTNOST	VÝŠKA [m]	PLOCHA [m2]
3.5	SCHODIŠŤOVÁ HALA	2,8	11.40
3.6	PŘEDSÍŇ	2,6	1.70
3.7	KOUPELNA	2,0-3,5	5.60
3.8	KOMORA		1.00
3.9	POKOJ + KUCHYŇSKÝ KOUT	3,1	39.00
3.10	PRACOVNA	2,2-3,4	23.70
3.11	ŠATNA / KNIHOVNA	2,8	12.10
3.12	WC	2,8	1.60
3.13	ARKÁDA		31.00
Celková plocha [m.]:			127,10

Legenda zařízení:

- Zařízení č. 1.1**
Nadomítkový ventilátor, s automatickou zpětnou klapkou, dvou-otáčkový, horní vývod, spínání vysoké otáčky společně se světlý + 10 min doběh, spínání nízké otáčky samostatným ovladačem, -90 m3/h; 90 Pa
230V / 26,9W / IPX5
- Zařízení č. 1.2**
Stropní ventilátor do pohledu, s automatickou zpětnou klapkou, dvou-otáčkový, horní vývod, spínání vysoké otáčky společně se světlý + 10 min doběh, spínání nízké otáčky samostatným ovladačem, -90 m3/h; 90 Pa
230V / 27,3W / IPX5

- Zařízení č. 1.3**
Přípojka digestoře s těsnou zpětnou klapkou a revizním kusem, Digestoř bude dodávkou kuchyňského studia -150 m3/h; 50 Pa
- Zařízení č. 1.4**
Jímka kondenzátu, dno stoupacího potrubí, napojit na ZTI

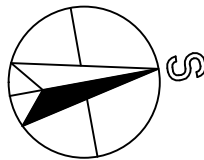

Pavel Škarda
Digitálně podepsal
Pavel Škarda
Datum: 2024.08.06
10:13:37 +02'00'

VYPRACOVAL	P. Bálek	DATUM	STUPEŇ P.D.	 Lannova 205/16 370 01 České Budějovice cb-energo.cz
SCHVÁLIL	P. Škarda	06/2024	DPS	
STAVBA BYTOVÝ DŮM LATRÁN 20, PARC. Č. ST. 736, K.Ú. ČESKÝ KRUMLOV – LATRÁN REKONSTRUKCE HLAVNÍHO OBJEKTU				MĚŘÍTKO 1:50
INVESTOR ČESKOKRUMLOVSKÝ ROZVOJOVÝ FOND				ZAK. ČÍSLO
PROFESE D.1.4.2 Vzduchotechnika				POZNÁMKA
OBSAH VÝKRESU PŮDORYS 3.NP				POČET A4 6 Č. VÝKRESU 02