



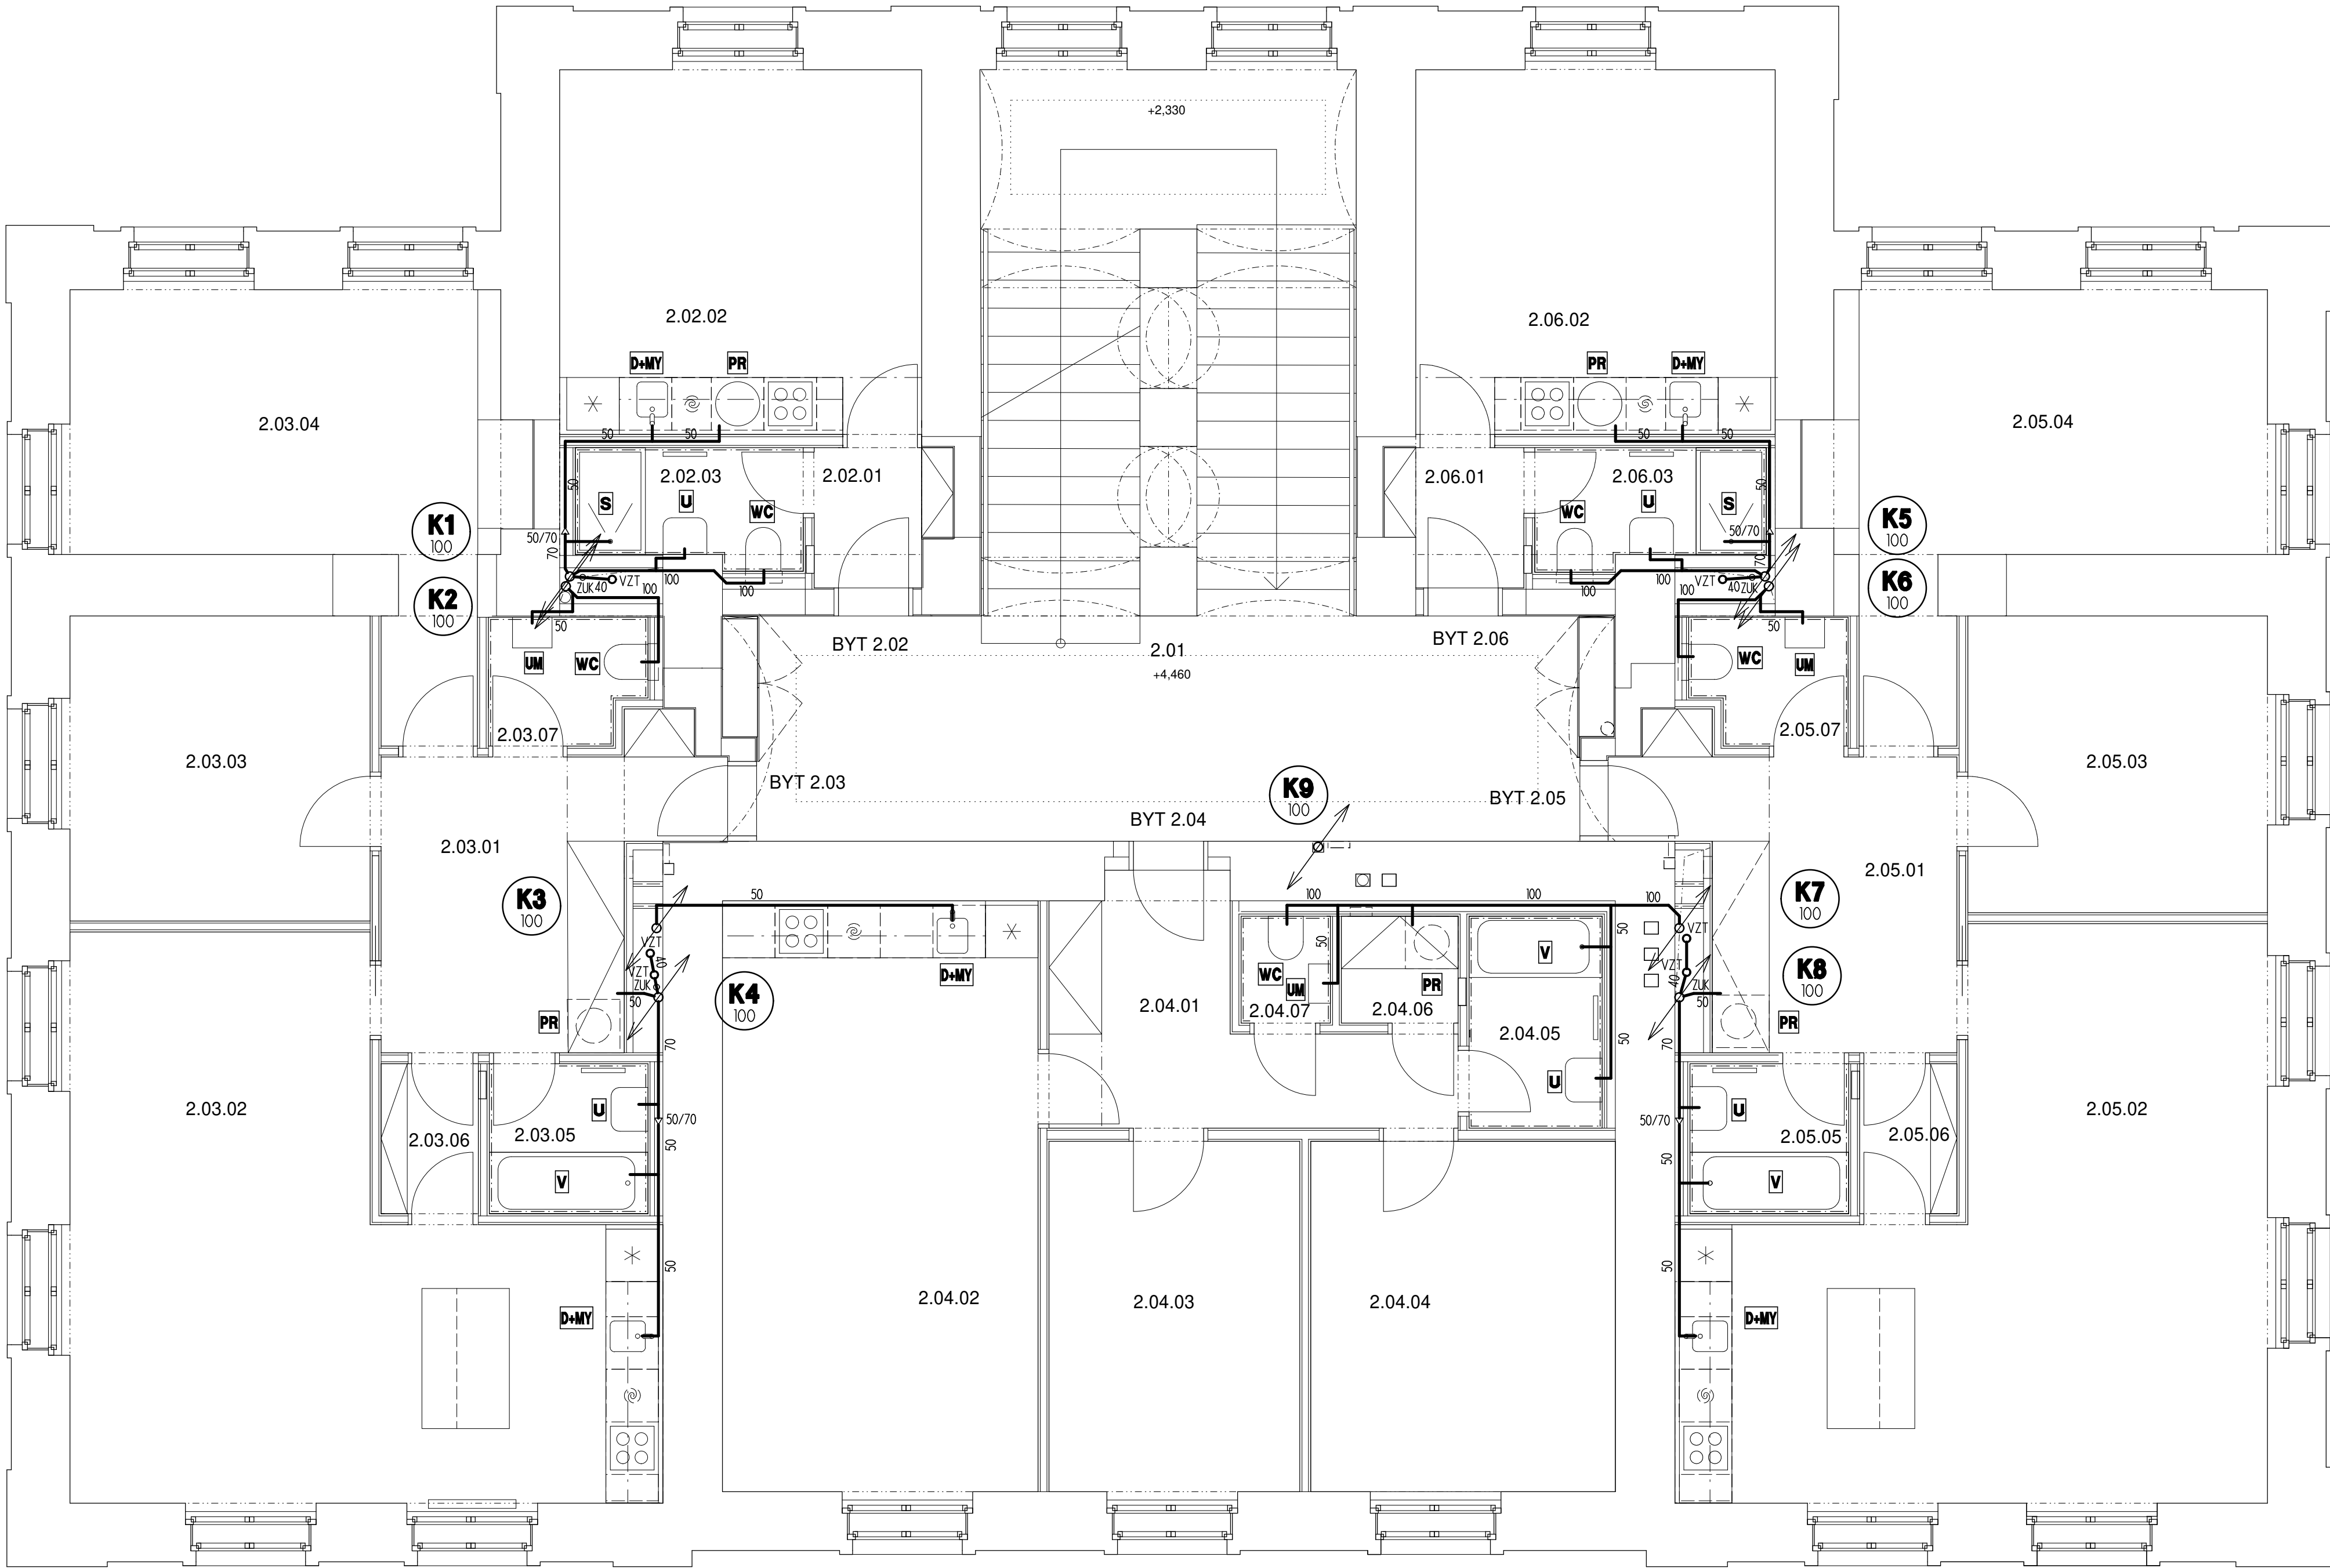


LEGENDA POTRUBÍ:

- NAVRHOVANÉ PŘIPOJOVACÍ POTRUBÍ - HT
- NAVRHOVANÝ VÝTLAK OD PŘEČERPÁVACE, POD STROPEM - PE
- ODSKOK NAVRHOVANÉHO POTRUBÍ SPLASKOVÉ K., POD STROPEM NA ZÁVĚSECH - HT
- NAVRHOVANÉ SVODNÉ POTRUBÍ SPLASKOVÉ K., POD PODLAHOU - KG
- NAVRHOVANÉ POTRUBÍ OD KLIMA JEDNOTEK, V PŘÍČCE A V PODLAŽE - HT, POPR. PE

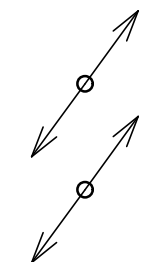

NAVRHOVANÁ STOLPAČKA SPLASKOVÉ KANALIZACE, DIMENZE

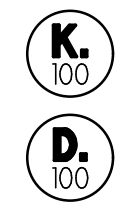

STÁVAJÍCÍ SVOD DEŠTOVÉ KANALIZACE, DIMENZE

LEGENDA ZARÍZOVACÍCH PŘEDMĚTŮ:

- U UMÝVADLO BÍLÉ 500/400/175mm + ZÁPACHOVÁ UZÁVĚRKA UMÝVADLOVÁ
- UM UMÝVÁTKO BÍLÉ 370/210/120mm + ZÁPACHOVÁ UZÁVĚRKA UMÝVADLOVÁ
- U-I UMÝVADLO BÍLÉ 500/400/175mm + ZÁPACHOVÁ UZÁVĚRKA UMÝVADLOVÁ (OPRAVA PRO TPI)
- WC KLOZET ZÁVĚSNÝ BÍLÝ PRO TP 700/360/355mm NA INSTALAČNÍM MODULU, VČ. TLAČÍTKA A SEDÁTKA
- WC-I KLOZET ZÁVĚSNÝ BÍLÝ PRO TP 700/360/355mm NA INSTALAČNÍM MODULU, VČ. TLAČÍTKA A SEDÁTKA
- S SPRCHOVÁ VANÍČKA BÍLÁ SE SPRCHOVÝMI DVEŘEMI + ZÁPACHOVÁ UZÁVĚRKA SPRCHOVÁ
- S-I SPRCHOVÁ VANÍČKA BÍLÁ S OSAZENÍM PRO TP + ZÁPACHOVÁ UZÁVĚRKA SPRCHOVÁ
- V VANA PŘÍMÁ, BÍLÁ 1500/800mm, RESP. 1800/700mm + ZÁPACHOVÁ UZÁVĚRKA VANOVÁ, KOMPLET
- D-MY DŘEZ NEREZOVÝ + ZÁPACHOVÁ UZÁVĚRKA DŘEZOVÁ S NÁPOJENÍM MYČKY
- PR PRAČKA + ZÁPACHOVÁ UZÁVĚRKA PRO PRAČKU
- KL KLIMA JEDNOTKY + ZÁPACHOVÁ UZÁVĚRKA S KULIČKOU (ZUK)
- VY VÝLEVKA BÍLÁ, ZÁVĚSNÁ 455/380/350mm + ZÁPACHOVÁ UZÁVĚRKA DŘEZOVÁ

PŘESNÁ SPECIFIKACE viz. KNHJA SPECIFIKACÍ V ARCHITEKTONICKO-STAVEBNÍ ČÁSTI

LEGENDA MÍSTNOSTI

č.m.	místnost	plocha	sv.výška
2.01	domovní chodba	24,9 m²	24,9 4,0 m
2.02	byt 2.02		
2.02.01	předsíň	2,5 m²	2,5 2,3 m
2.02.02	obývací pokoj + kk	17,5 m²	17,5 3,8 m
2.02.03	koupelna	3,3 m²	3,3 2,3 m
2.03	byt 2.03		
2.03.01	předsíň	11,4 m²	11,4 3,8 m
2.03.02	obývací pokoj + kk	33,8 m²	33,8 3,8 m
2.03.03	pokoj	12,1 m²	12,1 3,8 m
2.03.04	pokoj	17,9 m²	17,9 3,8 m
2.03.05	koupelna	3,1 m²	3,1 3,0 m
2.03.06	komora	1,9 m²	1,9 3,8 m
2.03.07	wc	2,5 m²	2,5 3,0 m
2.04	byt 2.04		
2.04.01	předsíň	9,3 m²	9,3 3,8 m
2.04.02	obývací pokoj + kk	24,5 m²	24,5 3,8 m
2.04.03	pokoj	11,7 m²	11,7 3,8 m
2.04.04	pokoj	14,0 m²	14,0 3,8 m
2.04.05	koupelna	3,1 m²	3,1 3,0 m
2.04.06	komora	1,9 m²	1,9 3,0 m
2.04.07	wc	2,5 m²	2,5 3,0 m
2.05	byt 2.05		
2.05.01	předsíň	11,5 m²	11,5 3,8 m
2.05.02	obývací pokoj + kk	33,9 m²	33,9 3,8 m
2.05.03	pokoj	11,7 m²	11,7 3,8 m
2.05.04	pokoj	18,1 m²	18,1 3,8 m
2.05.05	koupelna	3,1 m²	3,1 3,0 m
2.05.06	komora	1,9 m²	1,9 3,8 m
2.05.07	wc	2,5 m²	2,5 3,0 m
2.06	byt 2.06		
2.06.01	předsíň	2,5 m²	2,5 2,3 m
2.06.02	obývací pokoj + kk	17,4 m²	17,4 3,8 m
2.06.03	koupelna	3,3 m²	3,3 2,3 m

LEGENDA:

- POTRUBÍ PLASTOVÉ HRDLOVÉ TYPU "HT" A "KG" A TLAKOVÉ TYPU "PE"
- TYP "HT" VEDEN V OBJEKTU V DRAŽCE V KONSTRUKCI STĚN A V INSTALAČNÍCH PŘEDSTĚNÁCH, POPR. V PODLAŽE
- STOLPAČKY VEDENY V INSTALAČNÍCH ŠACHTÁCH, NA STOLPAČKÁCH BUDOU UMÍSTĚNY ČISTÍCÍ KUSY
- TYP "KG" VEDEN V RÝŽE V ZEMĚ V PŘÍKOVÉM OBSYPU POD PODLAHOU INP
- PŘIPOJOVACÍ A POTRUBNÍ TVAROVKY, VPUSTI ATD. TYPOVĚ, NAPŘ. HL
- VPUSTI V INP BUDOU PŘEČERPÁVÁNY POMOCÍ LOKÁLNÍHO PODPODLAHOVÉHO PŘEČERPÁVACÍHO ZARÍZENÍ S PODLAHOVOU MŘÍŽKOU S ODTOKEM
- SPLASKOVÁ KANALIZACE BUDE NÁPOJENA NA STÁVAJÍCÍ PŘÍPOJKU KANALIZACE
- KLIMA JEDNOTKY A ODKAPY VZT STOLPAČEK BUDOU NÁPOJENY PŘES ZÁPACHOVÉ UZÁVĚRKY S KULIČKOU
- ODVOD DEŠTOVÝCH VOD BEŽE ZMĚNY
- NA PATÁCH DEŠTOVÝCH SVODŮ BUDOU VYČISTĚNY A ZKONTROLOVÁNY STÁVAJÍCÍ LAPACE SPLAVENIN

PROJEKT
BYTOVÝ DŮM LÍBEZNICE

± 0,000 = 229,380 m.n.m. (výškový systém BpV)

INVESTOR
obec Líbeznice
Mělnická 43, 250 65 Líbeznice

AUTOR
BDD ARCHITEKTI
Atelier bod architekti s.r.o.
Osadní 799/26, 170 00 Praha 7

Ing. arch. Vojtěch Sosna, Ing. arch. Jakub Straka
PROJEKTANT ČÁSTI
Ing. Radek Mrlák
Lhotická 55, 252 41 Dolní Břežany

KRESLIL:
ZODP. PROJEKTANT:
ČÁST
D.1.4.1 KANALIZACE
NÁZEV VÝKRESU

PŮDORYS 2.NP

STUPEŇ DOKUMENTACE
DPS
MĚŘÍTKO
1:50

DATUM
září 2025

05