

Půdorys 2.NP – nový stav


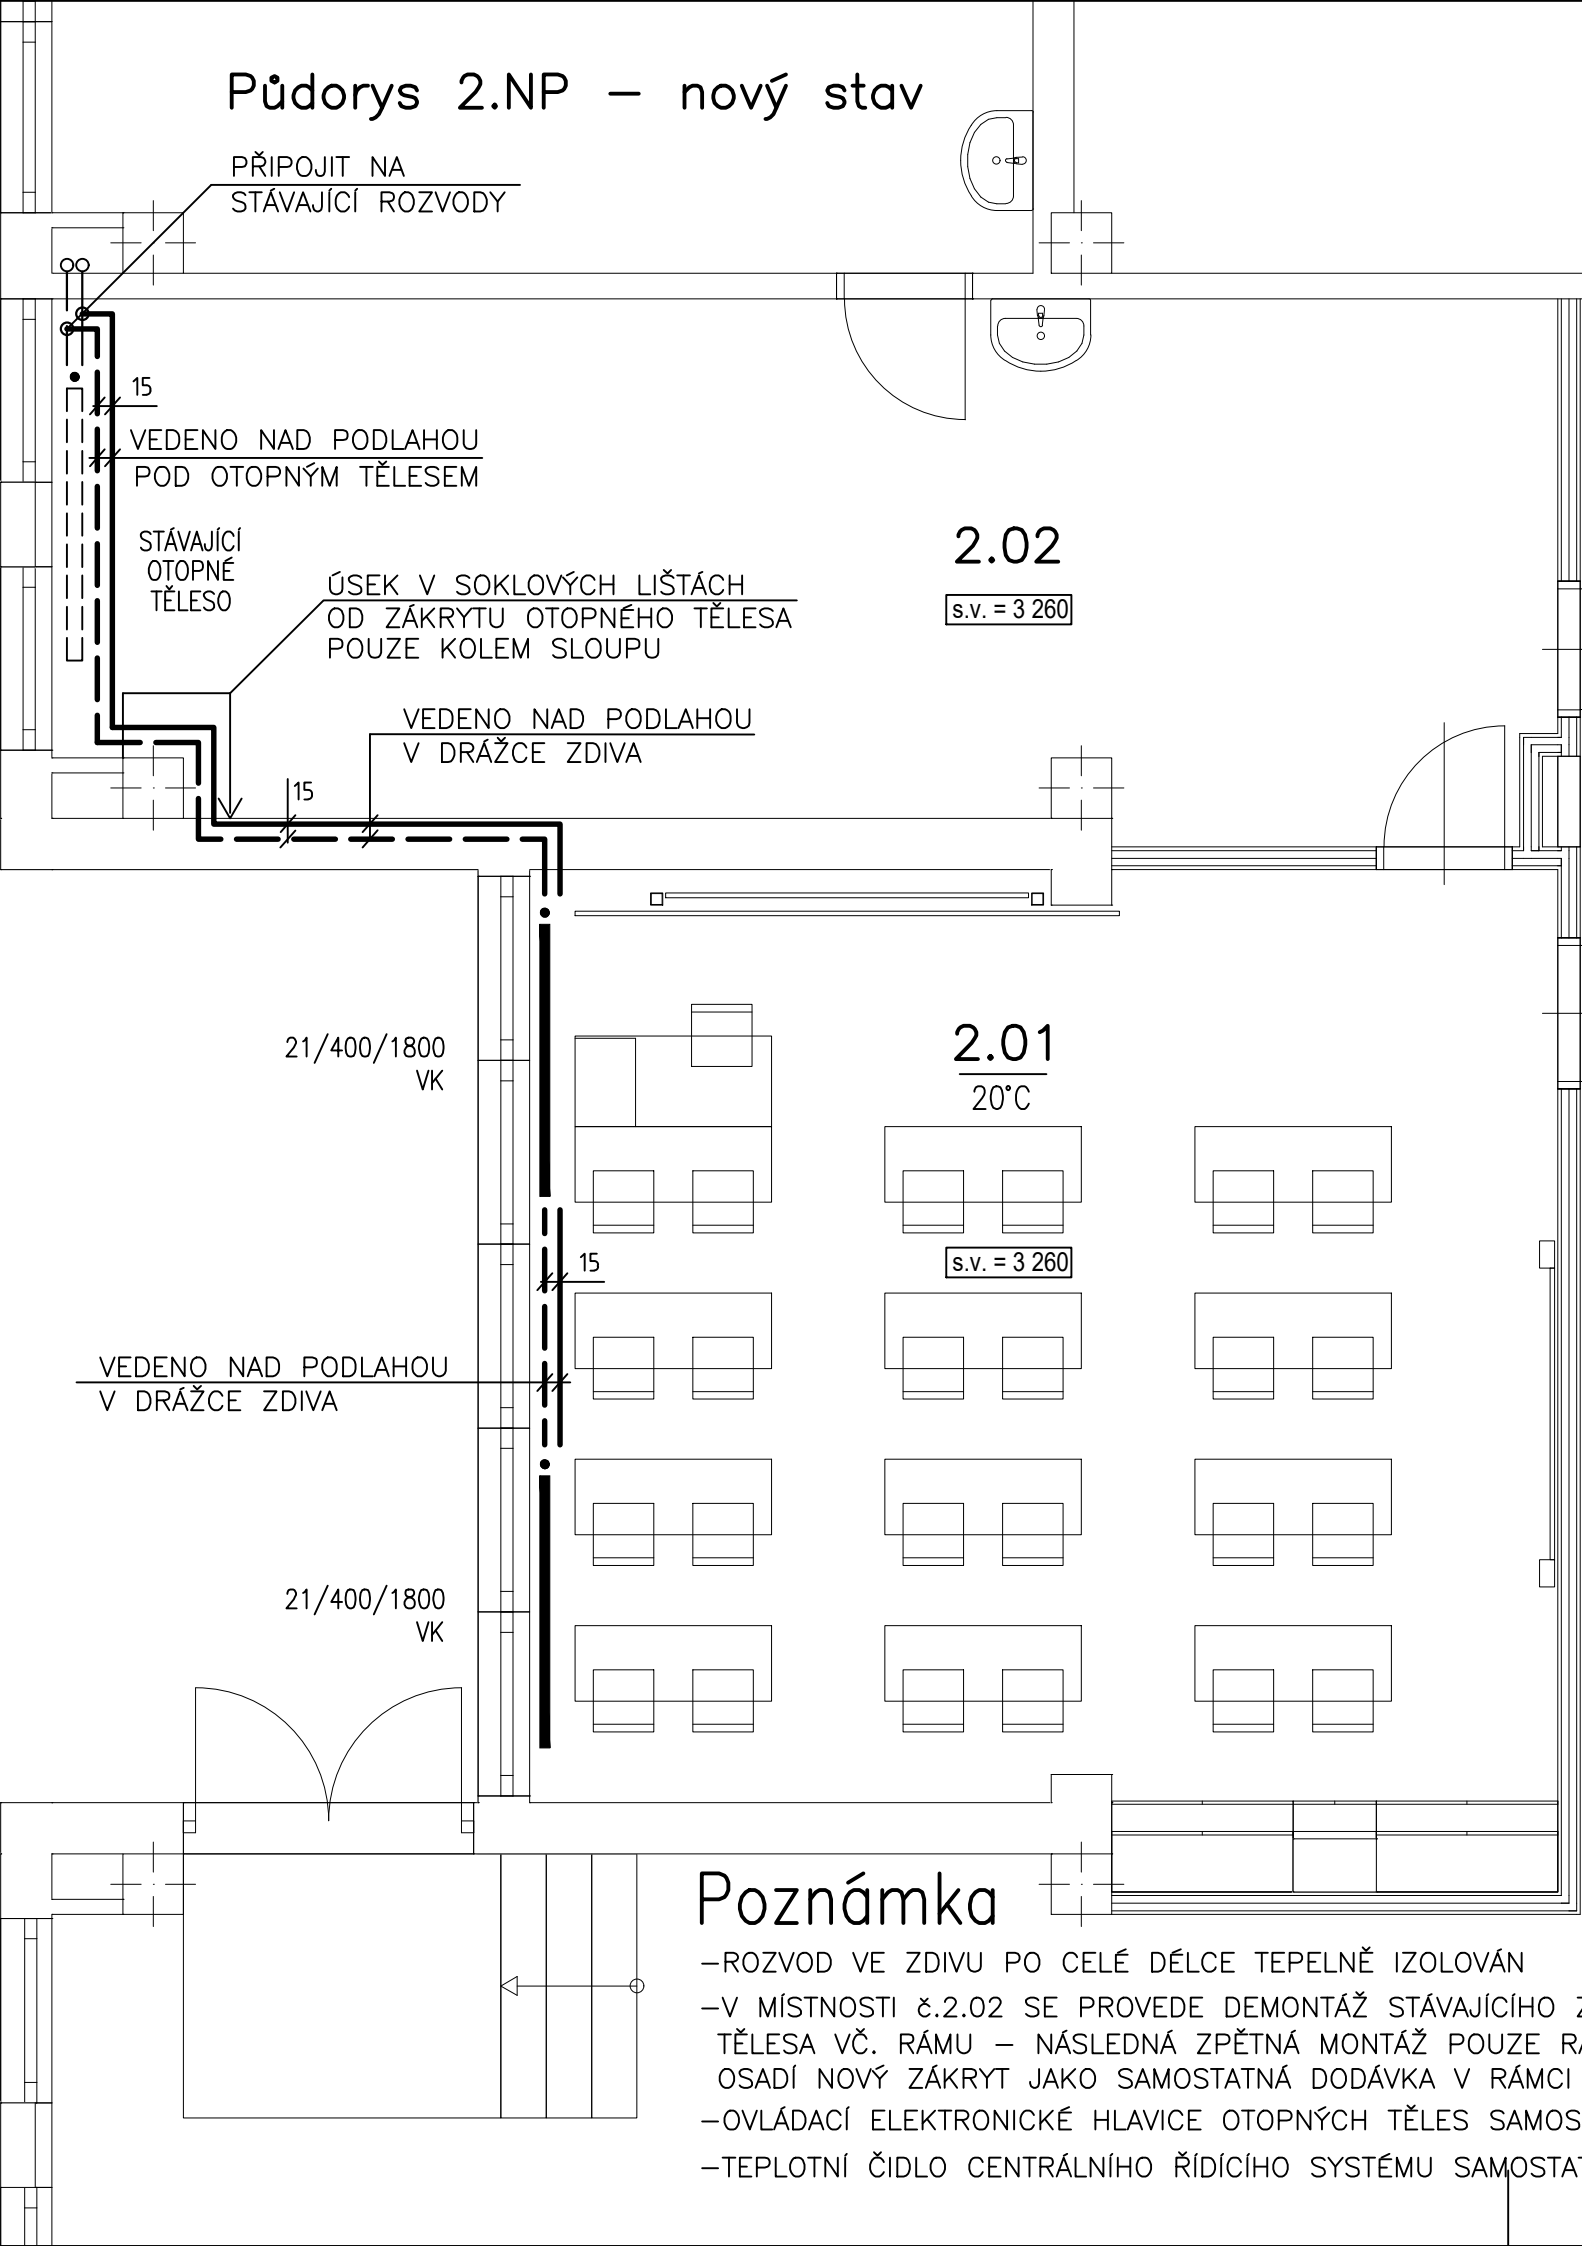


Schéma rozvodu



LEGENDA

- OTOPNÁ VODA PŘÍVODNÍ – STÁVAJÍCÍ
- OTOPNÁ VODA VRATNÁ – STÁVAJÍCÍ
- OTOPNÁ VODA PŘÍVODNÍ – NAVRHOVANÉ
- OTOPNÁ VODA VRATNÁ – NAVRHOVANÉ
- VK PROVEDENÍ OTOPNÝCH TĚLES VENTIL–KOMPAKT

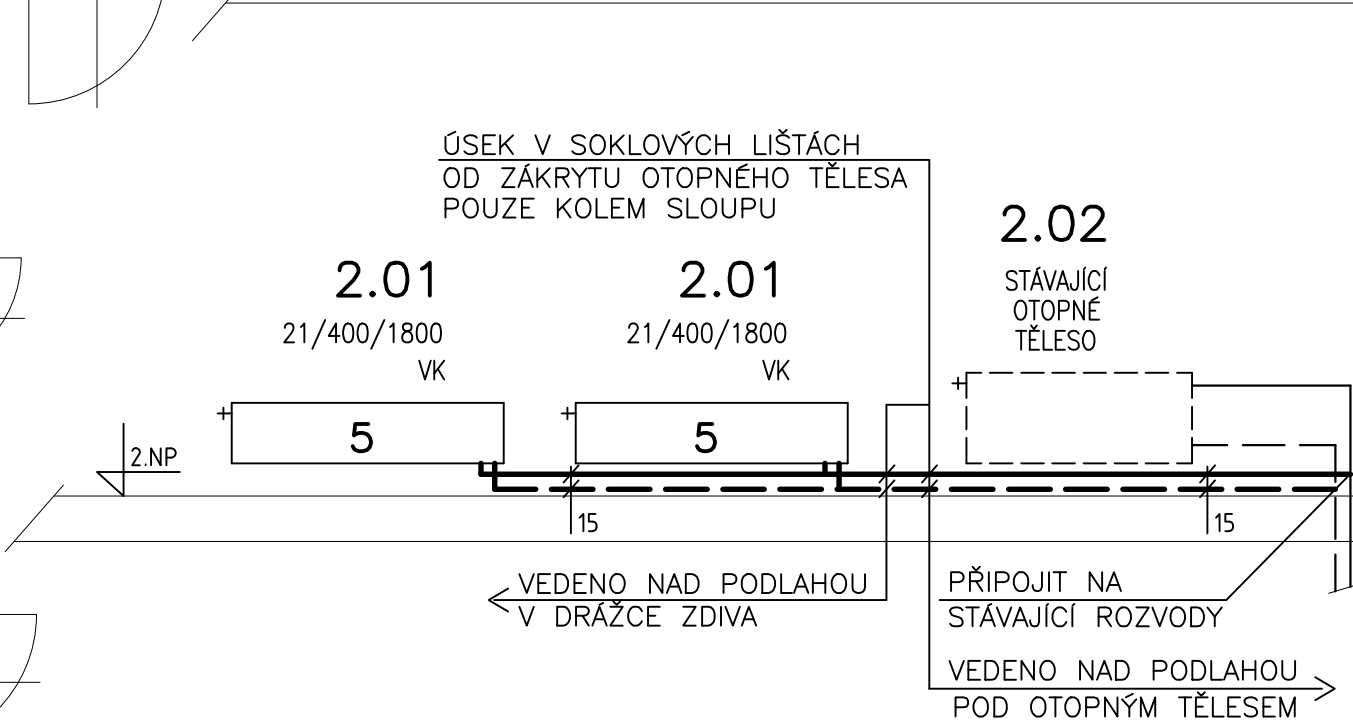

Zodp.projektant Ing. Karel Petro, Jaromíra Malého 2333, 397 01 Písek
Vypracoval Racek ateliér, Palackého sady 68, 397 01 Písek
Ing. arch. Jaroslav Smola, tel. 777281440, jarasmola@gmail.com

Poznámka

- ROZVOD VE ZDIVU PO CELÉ DÉLCE TEPELNĚ IZOLOVÁN
- V MÍSTNOSTI 2.02 SE PROVEDE DEMONTÁŽ STÁVAJÍCÍHO ZÁKRYTU OTOPNÉHO TĚLESA VČ. RÁMU – NÁSLEDNÁ ZPĚTNÁ MONTÁŽ POUZE RÁMU NA KTERÝ SE OSADÍ NOVÝ ZÁKRYT JAKO SAMOSTATNÁ DODÁVKA V RÁMCI VYBAVENÍ NÁBYTKEM
- OVLÁDACÍ ELEKTRONICKÉ HLAVICE OTOPNÝCH TĚLES SAMOSTATNOU DODÁVKOU
- TEPLOTNÍ ČIDLO CENTRÁLNÍHO ŘÍDÍCÍHO SYSTÉMU SAMOSTATNOU DODÁVKOU

Vypracoval:	Odpovědný projektant:	Michal Kvasnička Vratislavova 301, 397 01 Písek IČO : 63862921 mobil : 603 302 346 E-MAIL: michalkv@volny.cz
Michal KVASNIČKA	Michal KVASNIČKA	
Místo stavby: Písek	Datum: 02/2026	
Investor: Základní škola Josefa Kajetána Tyla a Mateřská škola Písek	Stupeň: Dokumentace pro povolení stavby	
Stavba: STAVEBNÍ ÚPRAVY ZŠ J. K. TYLA PÍSEK Vybudování nové učebny D 1.4 TECHNIKA PROSTŘEDÍ STAVEB ZAŘÍZENÍ PRO VYTÁPĚNÍ STAVEB	Formát 2 A4	Archivní číslo
	Zakázkové číslo 09/26	
Obsah: 2.NP – nový stav Půdorys a schéma rozvodu	Měřítko 1:50	Paré č. Výkres č. 1