


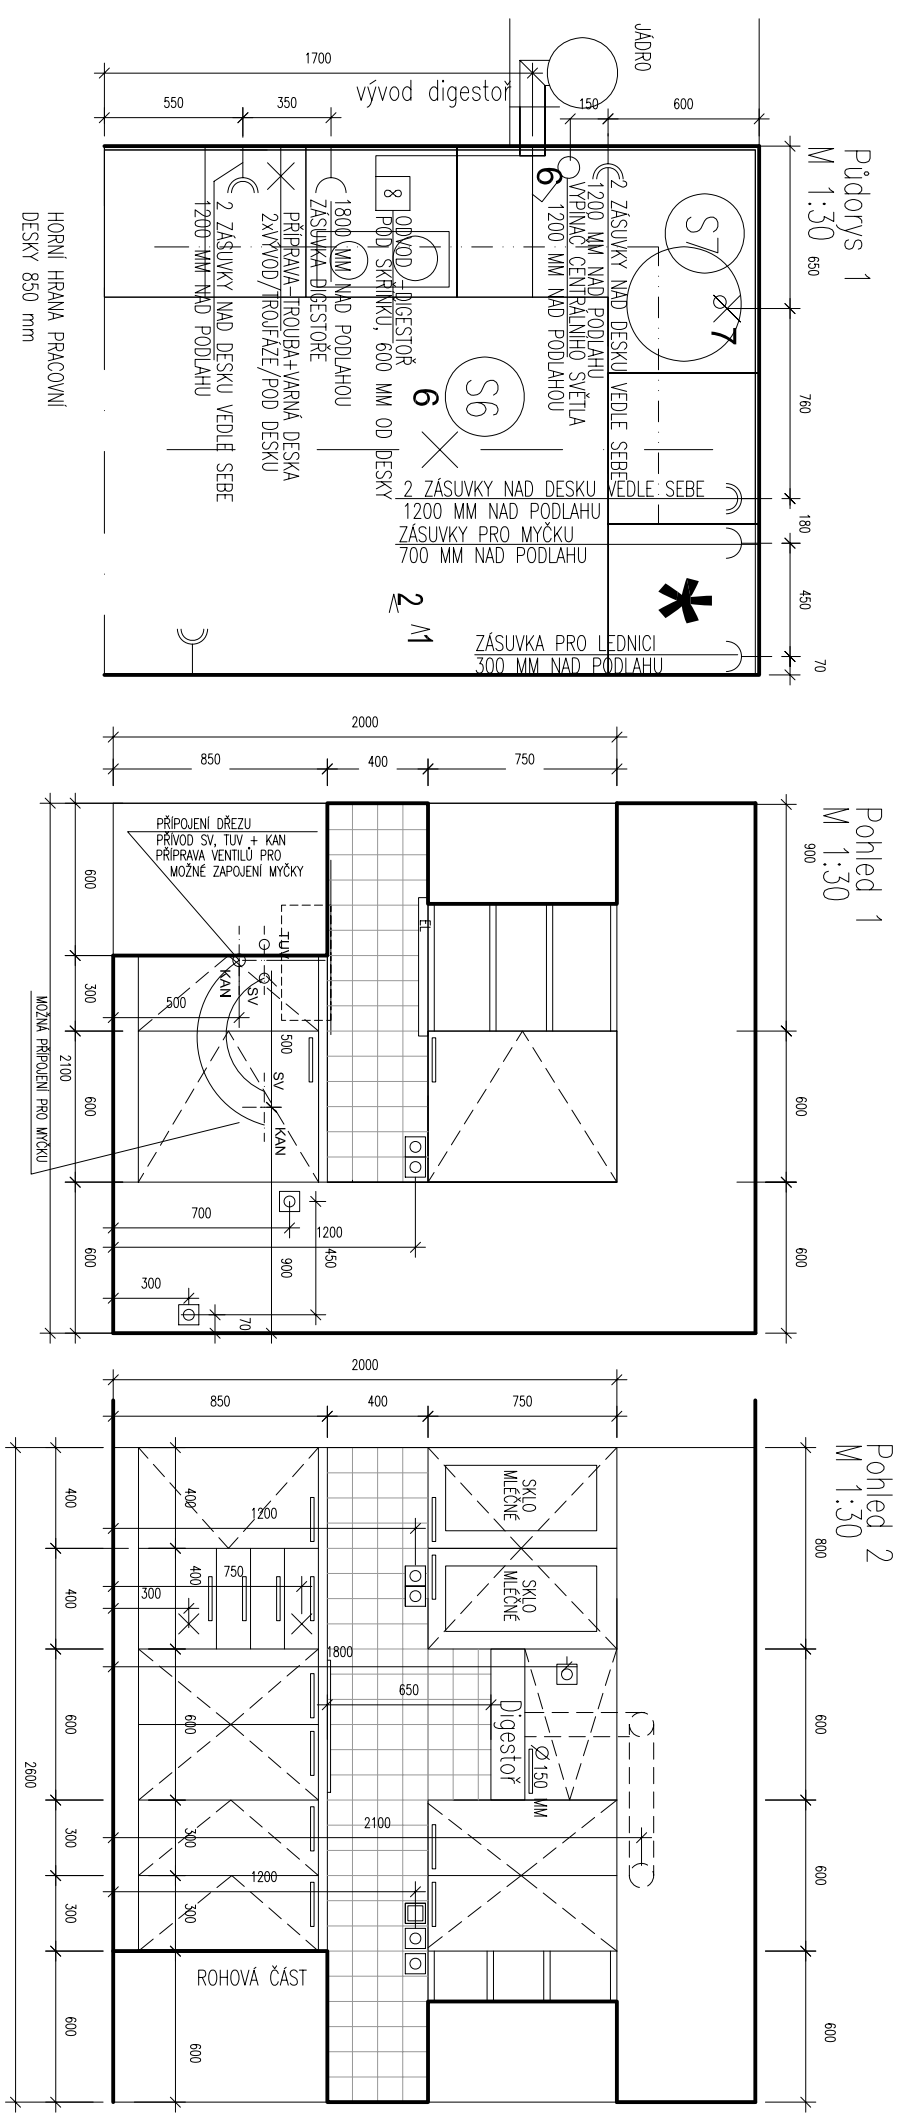

LEGENDA:

- ELEKTRO V POHLEDU
- Nástěnné světlo pod horní skříňku nad dřez
 - Zásuvka
 - Zásuvka zdvojená
 - Vypínač
 - Varná deska, trouba–vývod nebo zásuvka
- ELEKTRO V PŮDORYSE
- Vypínač
 - Zásuvka
 - Světelný vývod stropní
 - Světelný vývod nástěnný
 - Digestor
- OBKLAD– ref.výr.f. Rako, série Color Two
97x 97x 6 MM, GAAOK107 světlebežová

- Dekor kuchyně– buk/ref. výr.KRONOSPAN–BUK RUSTIKAL 1796 PR
Dekor desky– ref.výr.KRONOSPAN–VIRGINIA 949 BS–minerál světlý
Kování kuchyně– ref. výr. GTV 113.1322 č.v.1276513331, broušený nkl
Digestor– ref.výr.MORA 5708
Sklokeramická varná deska– ref.výr.MORA 4150.1030
Dřez kulatý o vnitřním průměru 400 mm, nerez, včetně příslušenství
+ baterie Metalia 55081.0 stojánková s teleskopickou hladičí dl. 1,5m
rozteč 160 MM
- S6 Stropní svítidlo ref. výr. OSMONT Aura 4
(průměr 420 mm, ozn. 072)
- S7 Svítidlo pod kuchyňskou linku
ref. výr. Lumiestra EL 13W–73071 (dl. 555 mm,
ovládané z čela pracovní desky)

SO.01 ±0,0 = 224,050 m n.m.

Název dílce: Dům s pečovatelskou službou v ulici Roháčova č.p.268/24,26

Místo: Roháčova č.p.268/24,26, Praha 3

Fáze: Dokumentace k provedení stavby

Objekt: Stavebník: Městská část Praha 3
Havlíčkovo nám. 700/ 9
130 85, Praha 3

Projektová část: VÝKRESOVÁ ČÁST

Architektonické a stavební řešení: Ing. arch. Tomáš Filgas, Akad. Arch. Pavel Hřebecový

Zpracovatel projektové části: MS architekti s.r.o.
– zodpovědný projektant: Ing. Monika Svobodová

Vypracoval: Ing. arch. Tereza Benetran, Ing. Petra Sýkorová

Kontroloval: MS architekti s.r.o.
Investiční a rozvojová Praha 3, a.s.
Olšanská 7, 130 00 Praha 3

Obsah: BYT 59-5.NP.-dvoupokoj levý

Změny: Kuchyně

Generální projektant: MS architekti s.r.o.
Donská 9, 101 00 Praha 10
IČ:65250426
tel: 267 206 200

Datum: 11/2012

Formát: A3

Měřítko: 1:30

Poré: Č.výkresu: ST.06