


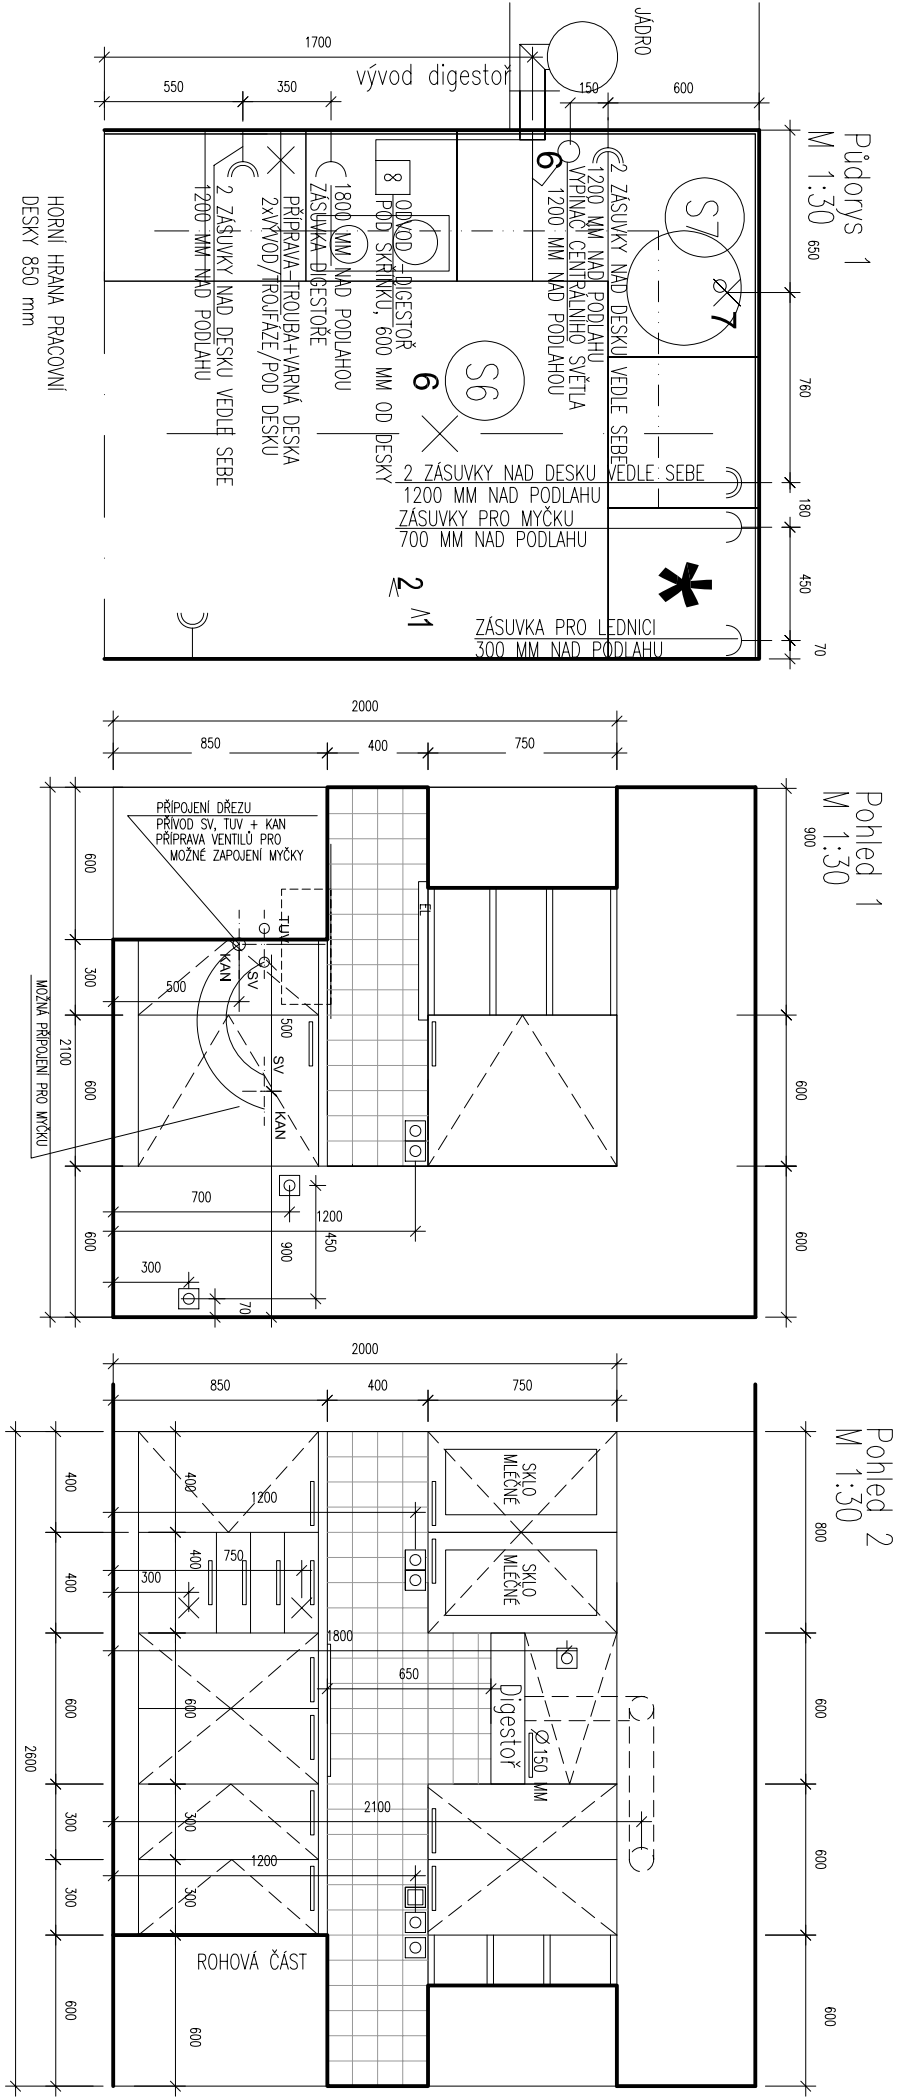

LEGENDA:

- ELEKTRO V POHLEDU
- Nástěnné světlo pod horní skříňku nad dřez
 - Zásuvka
 - Zásuvka zdvojená
 - Vypínač
 - Varná deska, trouba–vývod nebo zásuvka
- ELEKTRO V PŮDORYSE
- Vypínač
 - Zásuvka
 - Světelný vývod stropní
 - Světelný vývod nástěnný
 - Digestoř
- OBKLAD– ref.výr.f. Rako, série Color Two
97x 97x 6 MM, GAAOK107 světlebežová

- Dekor kuchyně– buk/ref. výr.KRONOSPAN–BUK RUSTIKAL 1796 PR
Dekor desky– ref.výr.KRONOSPAN–VIRGINIA 949 BS–minerál světlý
Kování kuchyně– ref. výr. GTV 113.1322 č.v.1276513331, broušený nkl
Digestoř– ref.výr.MORA 5708
Sklokeramická varná deska– ref.výr.MORA 4150.1030
Dřez kulatý o vnitřním průměru 400 mm, nerez, včetně příslušenství
+ baterie Metalia 55081.0 stojánková s teleskopickou hladičí dl. 1,5m
rozteč 160 MM
- S6 Stropní svítidlo ref. výr. OSMONT Aura 4
(průměr 420 mm, ozn. 072)
- S7 Svítidlo pod kuchyňskou linku
ref. výr. Luminastra EL 13W–73071 (dl. 555 mm,
ovládané z čela pracovní desky)

SO.01 ±0,0 = 224,050 m n.m.

Název dílce: **Dům s pečovatelskou službou v ulici Roháčova č.p.268/24,26**

Místo: Roháčova č.p.268/24,26, Praha 3

Fáze: Dokumentace k provedení stavby

Objekt: Stavebník: Městská část Praha 3
Havlíčkovo nám. 700/ 9
130 85, Praha 3

Projektová část: **VÝKRESOVÁ ČÁST**

Architektonické a stavební řešení: Ing. arch. Tomáš Filgas, Akad. Arch. Pavel Hřebecový

Zpracovatel projektové části: MS architekti s.r.o.
– zodpovědný projektant: Ing. Monika Svobodová


Vypracoval: Ing. arch. Tereza Benetran, Ing. Petra Sýkorová

Kontroloval: Datum: 11/2012
Formát: A3
Měřítko: 1:30

Obsah: BYT T6- 6.NP.-dvoupokoj levý

Změny: **Kuchyně**

Generální projektant: **MS architekti, s.r.o.**
Donská 9, 101 00 Praha 10
IČ:65250426
tel: 267 206 200

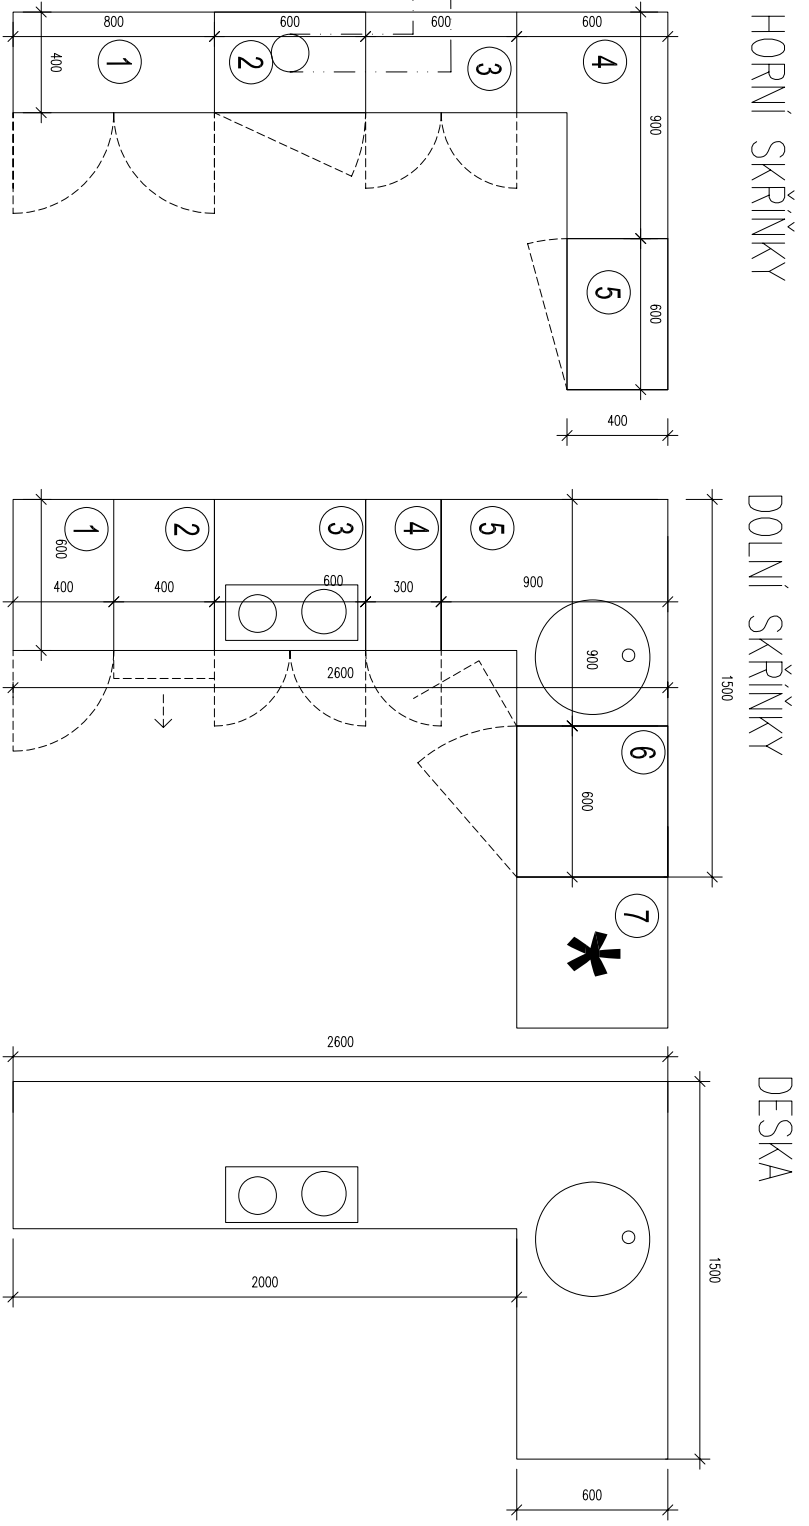

- HORNÍ SKŘÍŇKY
- SKŘÍŇKA S 2 POLICEMI , PROSKLENÁ DVÍŘKA– 800/400 MM V.750 MM
 - SKŘÍŇKA 600/400 MM V.350 MM+BŮČNÍ STĚNY PRO UMÍSTĚNÍ DIGESTOŘE ODVOD Z DIGESTOŘE
 - SKŘÍŇKA 600/400 MM V.750 MM–1 POLICE
 - ROHOVÁ SKŘÍŇKA S 2 POLICEMI BEZ DVÍŘEK 900/600/400 MM V.750 MM
 - SKŘÍŇKA S 2 POLICEMI 600/400 MM V.750 MM
- DOLNÍ SKŘÍŇKY
- SKŘÍŇKA 400/600 MM/ 2x POLICE VNITŘNÍ
 - SKŘÍŇKA SE 4 ŠUPKY 400/600 MM
 - SKŘÍŇKA S 2 POLICEMI+PŘIPOJENÍ VARNÉ DESKY 600/600 MM /možnost umístění trouby–klient/
 - SKŘÍŇKA 300/600 MM, 2 POLICE
 - ROHOVÁ SKŘÍŇKA POD DŘEZ 900/900 MM–1 POLICE
 - SKŘÍŇKA S 2 POLICEMI 600/600 MM/možnost umístění myčky–klient/
 - VOLNĚ STOJÍCÍ LEDNICE 600/600 MM/ možnost–umísťuje klient/