


PŮDORYS :

KANALIZACE

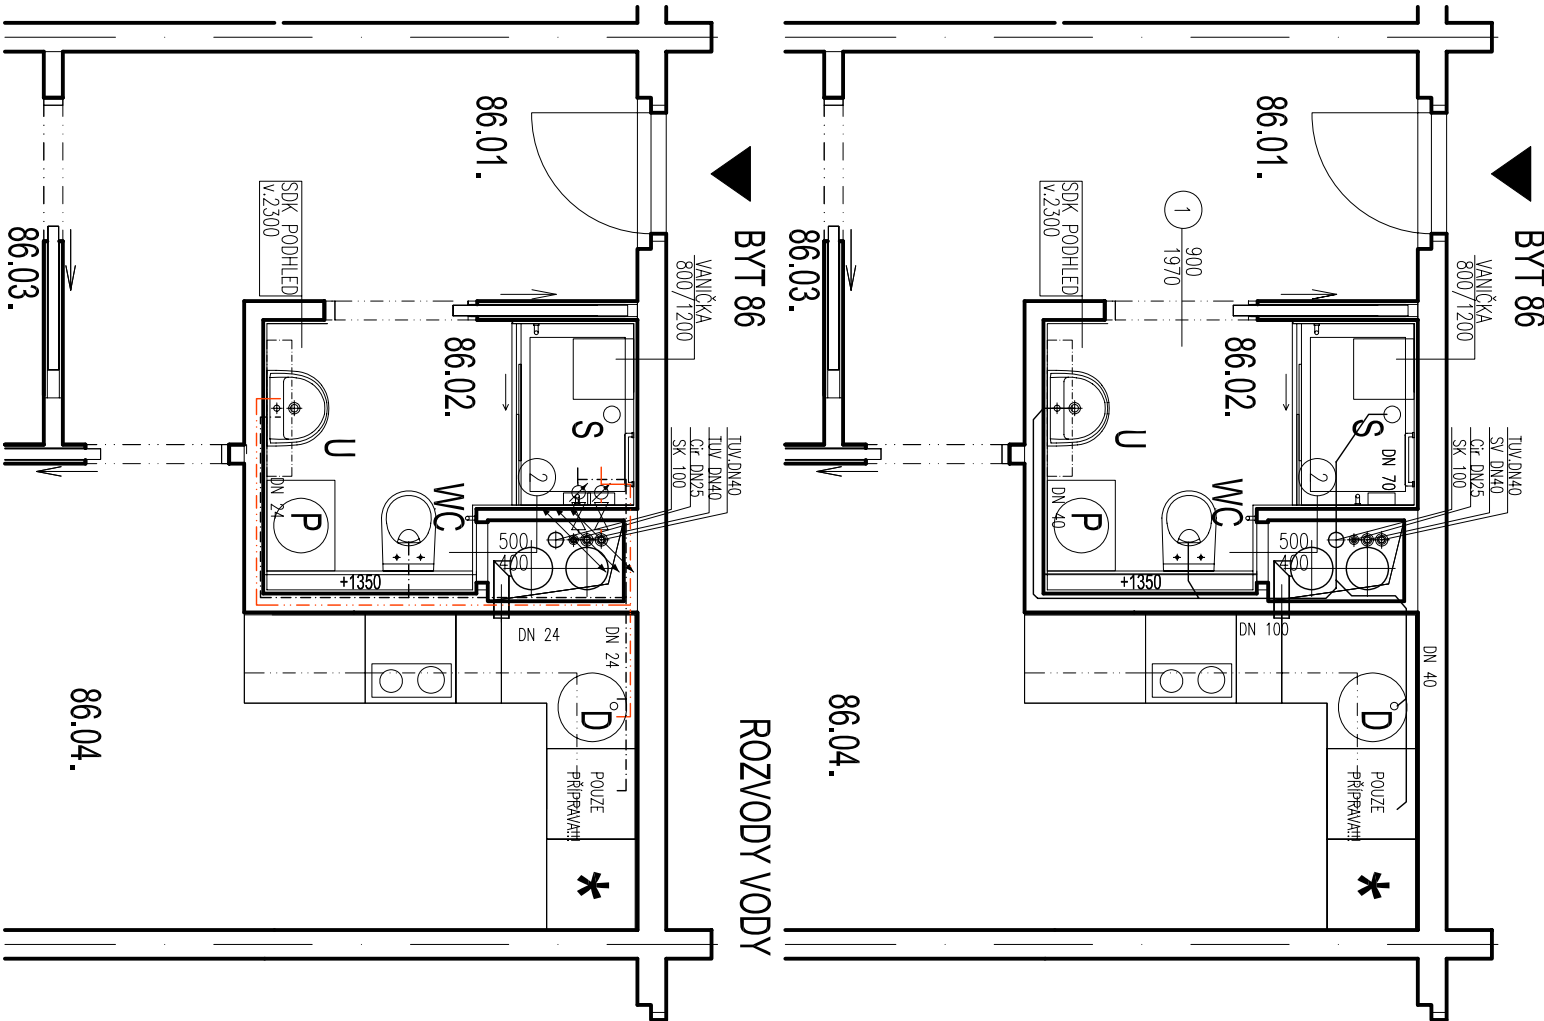

POZNÁMKY K PROVÁDĚNÍ:

- nedílnou součástí výkresové dokumentace jsou technické zprávy
- kanalizační potrubí na vstupu do instalačního jádra opatřit protipóžární ucpávkou (manžeta, tmel),
- vodovodní potrubí na vstupu do instalačního jádra, pokud není pod omítkou, opatřit protipóžární ucpávkou (manžeta, tmel),
- větší průměr stoupací potrubí VZT, které je vedeno v instalačním jádře, po celé výšce izolovat minerální izolací s požární odolností 30 min., pokud z technických důvodů ne lze izolováno potrubí o menším průřezu ,
- přípojovací potrubí VZT o průřezu do 0,04 m2 bez opatření,
- nové rozvody řešeného bytu v rámci patra budou napojeny na stávající svislé rozvody bytů pod a nad daným podlažím

— potrubí splaškové kanalizace plastové přípojovací
hlukově izolované, těsněné gumovými kroužky
se spodem 3%

— rozvod teplé vody, plast

----- rozvod studené vody, plast

- U umyvadlová baterie páková stojánková
- WC WC závěsné se zazděnou nádržkou, atypické osazení 0,45m nad podlahou
- S sprchová baterie
- D dřezová baterie nástěnná, páková
- M přípojení pro myčku nádobí
- P přípojení pro pračku

DODRŽOVAT ZÁSADY BEZPEČNOSTI PRÁCE !!!

SO.01 ±0,0 = 224,050 m n.m.

Dům s pečovatelskou službou v ulici Roháčova č.p.268/24,26

Název dílce:	Dům s pečovatelskou službou v ulici Roháčova č.p.268/24,26			Stavebník:	Městská část Praha 3			Generální projektant:	MS architekti		
Místo:	Roháčova č.p.268/24,26, Praha 3			Fáze:	Dokumentace k provedení stavby				Investiční a rozvojová Praha 3, a.s.		
Objekt:	VÝKRESOVÁ ČÁST			Projektová část:	Ing. arch. Tomáš Filgas, Akad. Arch. Pavel Hřebecý				Olšanská 7, 130 00 Praha 3		
Architektonické a stavební řešení:	Ing. arch. Tomáš Filgas, Akad. Arch. Pavel Hřebecý			Zpracovatel projektové části:	MS architekti s.r.o.				IČ:62580426		
– zodpovědný projektant:	Ing. Monika Svobodová			Vypracoval:	Ing. arch. Tereza Bantieran, Ing. Petra Sýkorová				tel: 267 206 200		
Kontroloval:	BYT 86- 6.NP.- dvoupokoj levý			Obsah:	ZTL- půdorys				Formát: A3		
Změny:									Měřítko: 1:50		
									Č. výkresu:		

ST.04

LEGENDA MÍSTNOSTI								
	Č.M.	NÁZEV MÍSTNOSTI	PLŮCHA m ²	PODLAHA	STĚNY	STŘOP	SV. VÝŠKA	POZNÁMKY
BYT 86 STAV	86.01.	PŘEDSÍŇ	7.80	PVC	MALBA	MALBA	2.54	
	86.02.	WC	1.04	PVC	UMAKART	MALBA	2.3	
	86.03.	KOUPELNA	2.46	PVC	UMAKART	MALBA	2.3	
	86.04.	KUCHYŇSKÝ KOUT	5.01	PVC	KER. OBKLAD MALBA	MALBA	2.54	
	86.05.	OBÝVACÍ POKOJ	16.10	PVC	MALBA	MALBA	2.54	
	86.06.	LOŽNICE	10.14	PVC	MALBA	MALBA	2.54	
BYT 86 NÁVRH		LODŽIE	6.7					
	86.01.	PŘEDSÍŇ	7.41	PVC	MALBA	MALBA	2.54	
	86.02.	KOUPELNA+WC	3.70	DLAŽBA	KER. OBKLAD MALBA	SKP POHLED	2.3	
	86.03.	LOŽNICE	9.84	PVC	MALBA	MALBA	2.54	
	86.04.	POKOH+KK	21.40	PVC	KER. OBKLAD MALBA	MALBA	2.54	
		LODŽIE	6.70					