


PŮDORYS :

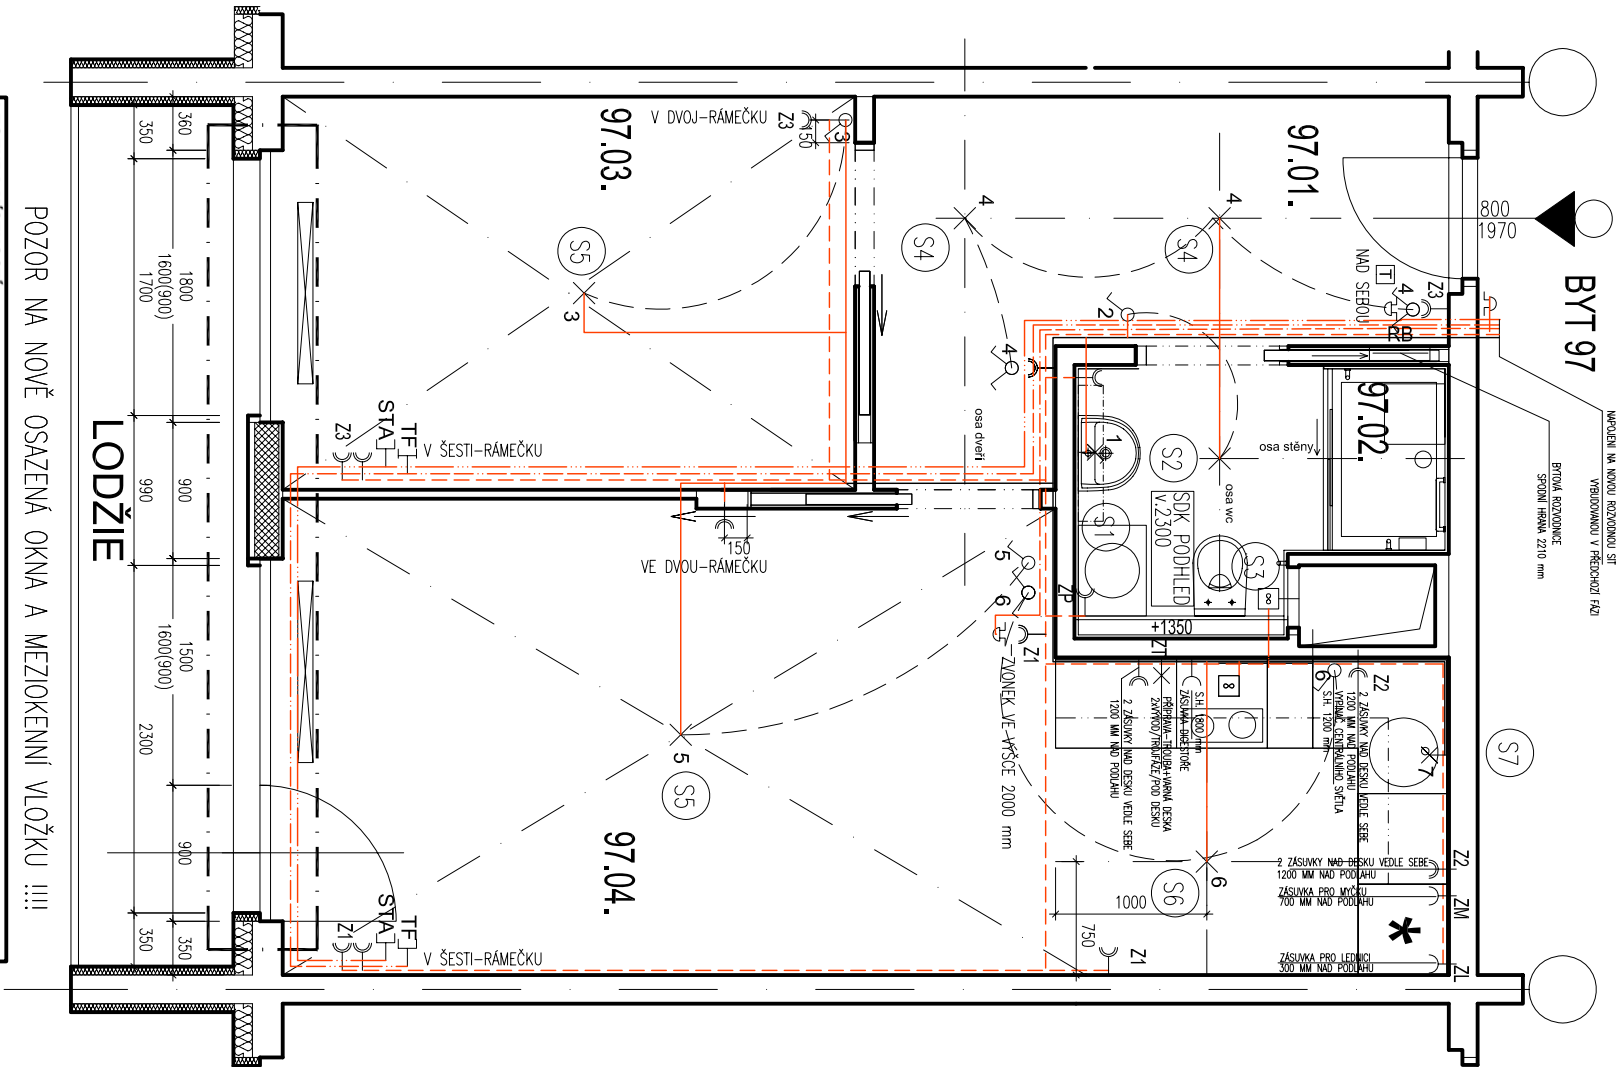

LEGENDA MÍSTNOSTÍ								
	Č.M.	NÁZEV MÍSTNOSTI	PLOCHA m ²	PODLAHA	STĚNY	STROP	SV. VÝŠKA	POZNÁMKY
BYT 97 STAV	97.01.	PŘEDSÍN	7,80	PVC	MALEBA	MALEBA	2,54	
	97.02.	WC	1,04	PVC	UMAKART	MALEBA	2,3	
	97.03.	KOUPELNA	2,46	PVC	UMAKART	MALEBA	2,3	
	97.04.	KUCHYŇSKÝ KOUT	5,01	PVC	KER. OBKLAD. MALEBA	MALEBA	2,54	
	97.05.	OBYVACÍ POKOJ	16,10	PVC	MALEBA	MALEBA	2,54	
	97.06.	LOŽNICE	10,14	PVC	MALEBA	MALEBA	2,54	
BYT 97 NÁVRH		LODŽIE	6,7					
	97.01.	PŘEDSÍN	7,41	PVC	MALEBA	MALEBA	2,54	
	97.02.	KOUPELNA+WC	3,70	DLAŽBA	KER. OBKLAD. MALEBA	SOK. POCHLED	2,3	
	97.03.	LOŽNICE	9,84	PVC	MALEBA	MALEBA	2,54	
	97.04.	POKOJ+KK	21,40	PVC	KER. OBKLAD. MALEBA	MALEBA	2,54	
		LODŽIE	6,70					


LEGENDA MATERIÁLŮ :

VÝVODY :

- RB – rozvadeč bytu
- Zvonek s akustickou a svět. signalizací
- Vypínač
- Zásuvka
- Dvojjzásuvka
- Domovní telefon
- Telefon
- Světelný vývod stropní
- Světelný vývod nástěnný
- Vývod pro ventilátor nebo digestoř
- Vývod pro svítidlo v koupelnové nástěnné skřínce s vypínačem ve skřínce
- S2 Stropní světlo ref. výr. Ravak Central Light centrální - CL1-100 W (zabudováno do podhledu 150x150)
- S3 Nástěnný axiální ventilátor s hydrosústavem ref. výr. "X-mart 12H Cata" průměr 120 mm.
- S4 Stropní svítidlo ref. výr. Osmont Aura 3 (průměr 350 mm, ozn. 062)
- S5 Stropní světelný vývod - světlo si dodá nájemník
- S6 Stropní svítidlo ref. výr. OSMONT Aura 4 (průměr 420 mm, ozn. 072)
- S7 Svítidlo pod kuchyňskou linku ref. výr.- Lumiestra EL 13W-73071 (dl. 555 mm, ovládané z čela pracovní desky)

Stávající nová čidla EPS a reproduktory požárního rozhlasu je nutné během stavby ochránit proti práci a v případě, že to konstrukce dovoluje, provést kabeláž pod omítkou a nebo v dutině stropního panelu.

POHLED PŘEDSÍN

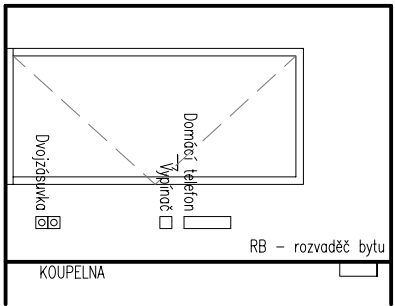

POZNÁMKY K PROVÁDĚNÍ:

- všechny vypínače v koupelně 1200 mm nad podlahou
- všechny vypínače a zásuvky v kuchyni budou 1200 mm nebo 300 mm nad podlahou
- všechny vypínače v obytné místnosti a předstíni budou ve výšce s.h. 1100 mm nad podlahou
- všechny zásuvky v obytné místnosti a předstíni budou ve výšce s.h. 150 mm nad podlahou
- všechny zásuvky a vypínače budou osazeny 150 mm od zárubní a hran stěn /střed/
- poloha vývodu pro nástěnnou skříňku v koupelně bude upřesněna architektem
- v kuchyni je příprava pro varnou desku a troubu 2x 3fáze
- rozvody sinoprodu budou provedeny měřkovými vodiči, popř. kabely CYKY uloženými v drážkách pod omítkou popř. v trubkách v podlaže, trasa nad podhledem v koupelně bude uložena na povrchu stropu
- při změně kuchyně změnit i polohy zásuvek a vývodů
- rozvody slaboproudu budou provedeny kabely a vodiči uloženými v trubkách pod omítkou a podlaže
- kabely a vodiče vstupující do bytové jednotky budou uloženy v trubkách a vyvedeny v chodbě cca 0,2m pod stropem
- zvonek u vstupu bude napojen na napájení domácího telefonu
- vedení procházející vertikálně rekonstruovaným bytem / owl. společného ventilátoru stoupačky a svod STA/ budou zachovány funkční, stávající tlačítko větrání bude demontováno a kabel propojen
- svod STA bude sespojován a krabice v místě stávající zásuvky zachována jako protahovací
- Každý výrobek musí být předem odsouhlasen architektem a investorem
- Každá položka musí být nabídnuta kompletní a plně funkce schopná tj. včetně všech pomocných konstrukcí, přípomocí, provizorních konstrukcí, spojovacího materiálu, prvků a všech potřebných úkonů.
- Zásuvky a vypínače sdružit do společných vícerámečků, pokud není v pohledech na stěny uvedeno jinak
- Vývody vždy umístit mimo zařizovací předměty, kvůli lepšímu přístupu

- hlavní kabelové trasy
- světelné obvody
- rozvod sta
- rozvody domácího telefonu
- rozvody telefonů
- zásuvkové obvody ZX

DODRŽOVAT ZÁSADY BEZPEČNOSTI PRÁCE !!!

SO.01 ±0,0 = 224,050 m n.m.

Dům s pečovatelskou službou v ulici Roháčova č.p.268/24,26

Název dke:	Místo:	Stavebník:	Generální projektant:
Fáze:	Roháčova č.p.268/24,26, Praha 3	Městská část Praha 3	architekti
Objekt:	Dokumentace k provedení stavby	Havlíčkovo nám. 700/9	MS architekti s.r.o.
Projektová část:	VÝKRESOVÁ ČÁST	130 85, Praha 3	Investiční a rozvojová Praha 3, a.s.
Architektonické a stavební řešení:	Ing. arch. Tomáš Filgas, Akad. Arch. Pavel Hřibecvý	Olšanská 7, 130 00 Praha 3	tel: 267 206 200
Zpracovatel projektové části:	MS architekti s.r.o.		
– zodpovědný projektant:	Ing. Monika Svobodová		
Vypracoval:	Ing. arch. Tereza Benetran, Ing. Petra Sýkorová	Datum: 11/2012	Poré:
Kontroloval:		Formát: A3	
Obsah:	BYT 97- 7.NP.-dvoupokoj levý	Měřítko: 1:50	Č.výkresu:
Změny:			

Elektro- půdorys

ST.03