


PŮDORYS :

KANALIZACE

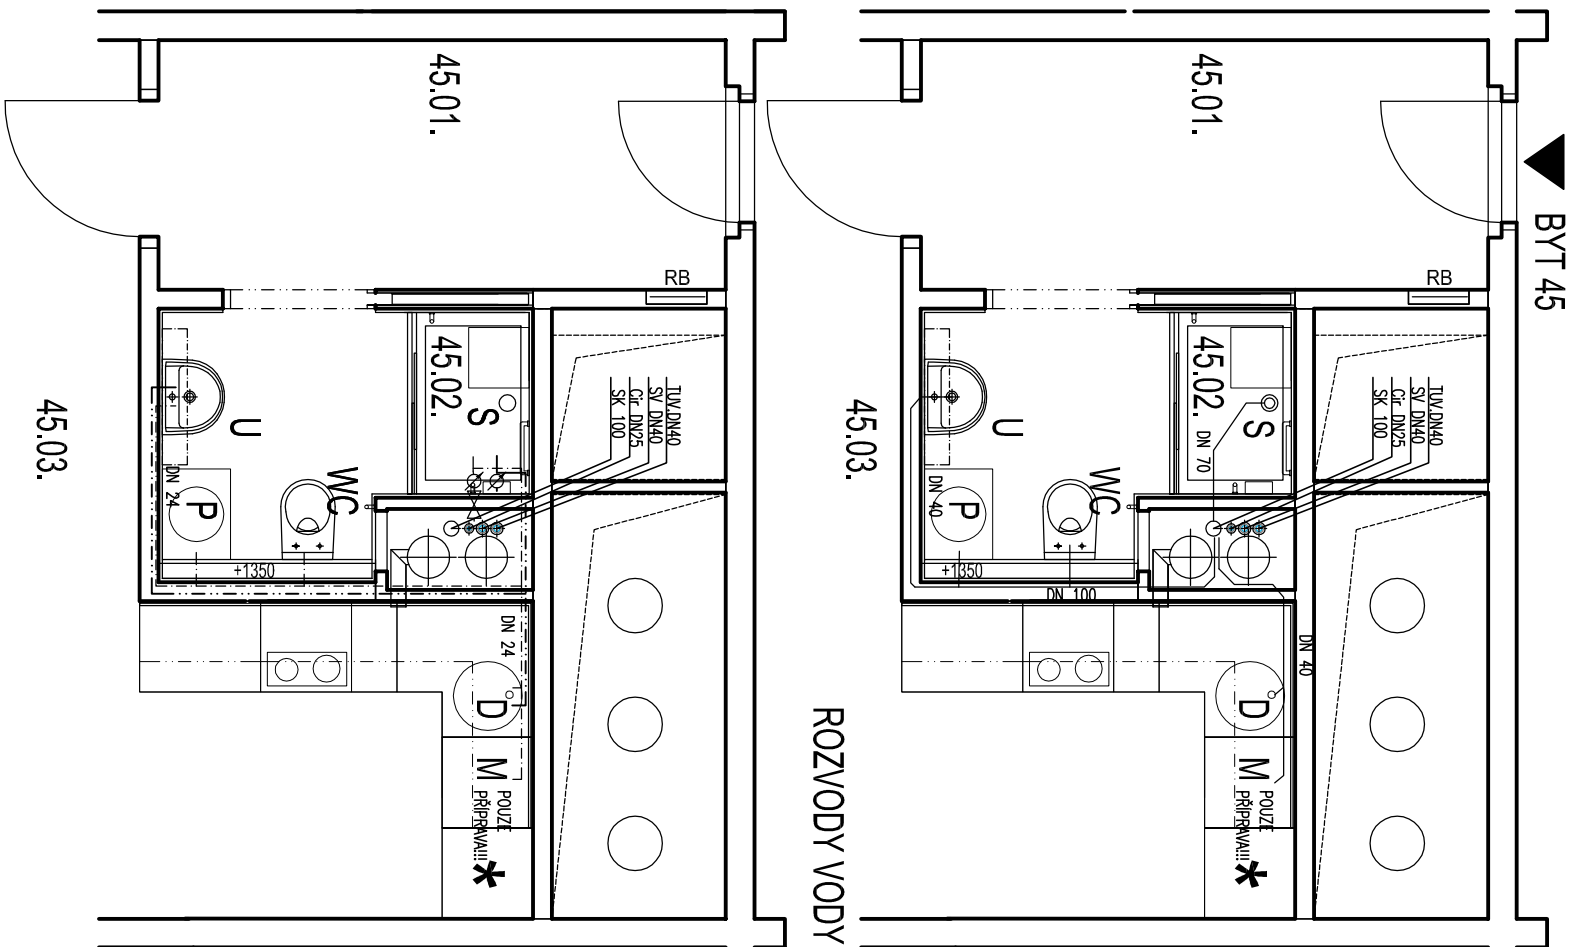

LEGENDA MÍSTNOSTI					
Č. M.	NÁZEV MÍSTNOSTI	PLOCHA m ²	PODLAŽNÁ	STĚNY	STŘOP
45.01.	PŘEDSÍŇ	6,51	P/C	MALBA	MALBA
45.02.	WC	1,04	P/C	UMAKART	MALBA
45.03.	KOUPELNA	2,04	P/C	UMAKART	MALBA
45.04.	KUCHYŇSKÝ KOUT	4,50	P/C	KER. OBKLAD/MALBA	MALBA
45.05.	OBÝVACÍ POKOJ	24,29	P/C	MALBA	MALBA
	LODŽIE	6,68			
45.01.	PŘEDSÍŇ	6,48	P/C	MALBA	MALBA
45.02.	KOUPELNA+WC	3,72	DLAŽBA	KER. OBKLAD/MALBA	SDK PODHLAD
45.03.	POKOJ+KK	27,74	P/C	MALBA	MALBA
	LODŽIE	6,68			

POZNÁMKY K PROVÁDĚNÍ:

- nedílnou součástí výkresové dokumentace jsou technické zprávy
- kanalizační potrubí na vstupu do instalačního jádra opatřit protipožární ucpávkou (manžeta, tmel),
- vodovodní potrubí na vstupu do instalačního jádra, pokud není pod omítkou, opatřit protipožární ucpávkou (manžeta, tmel),
- větší průměr stoupací potrubí VZT, které je vedeno v instalačním jádře, po celé výšce izolovat minerální izolací s požární odolností 30 min., pokud z technických důvodů nelze může být izolováno potrubí o menším průřezu ,
- přípojovací potrubí VZT o průřezu do 0,04 m2 bez opatření,
- nové rozvody řešeného bytu v rámci patra budou napojeny na stávající svislé rozvody bytů pod a nad daným podlažím

———— potrubí splaškové kanalizace plastové přípojovací
hlukově izolované, těsněné gumovými kroužky
se spádem 3%

----- rozvod teplé vody, plast

----- rozvod studené vody, plast

- U umyvadlová baterie páková stojánková
- WC WC zdvěšné se zazděnou nádržkou, atypické osazení 0,45m nad podlahou
- S sprchová baterie
- D dřezová baterie nástěnná, páková
- M přípojení pro myčku nádobí
- P přípojení pro pračku

DODRŽOVAT ZÁSADY BEZPEČNOSTI PRÁCE !!!

SO.01 ±0,0 = 224,050 m n.m.

Název dílce:

Místo:

Fáze:

Objekt:

Projektová část:

Dům s pečovatelskou službou v ulici Roháčova č.p.268/24,26

Roháčova č.p.268/24,26, Praha 3

Dokumentace k provedení stavby

VÝKRESOVÁ ČÁST

Stavebník:

Městská část Praha 3

Havlíčkovo nám. 700/ 9

130 85, Praha 3

Zástupce stavebníka:

Investiční a rozvojová Praha 3, a.s.

Olšanská 7, 130 00 Praha 3

Generální projektant:

MS

architekti

s.r.o.

Donská 9, 101 00 Praha 10

tel: 267 206 200

Datum:

11/2012

Formát:

A3

Měřítko:

1:50

Poré:

Obsah:

BYT 45- 4.NP- garsoniéra atyp

Změny:

ZTI- půdorys

ST.04